

DRAWING LIST		
	Drawing no.	Title
1	EE-G-01	DRAWING LIST , LIGHTING SYMBOLS
2	EE-G-02	รายการและข้อกำหนดประกอบแบบ , VENDER LISTS
3	EE-G-03	ELECTRICAL SYMBOL
4	EE-G-04	ข้อกำหนดแผงสวิตช์จ่ายไฟฟ้ารวม
5	EE-G-05	ข้อกำหนดแผงสวิตช์จ่ายไฟฟ้ารวม
6	EE-G-06	ระบบและวิธีการติดตั้ง ระบบไฟฟ้า
7	EE-G-07	ระบบและวิธีการติดตั้ง ระบบไฟฟ้า
8	EE-G-08	SINGLE LINE DIAGRAM FOR MDB1
9	EE-G-09	POWER SYSTEM RISER DIAGRAM , FIRE ALARM SYSTEM RISER DIAGRAM
10	EE-G-10	RISER SYSTEM IP CCTV , RISER SYSTEM NETWORK
11	EE-G-11	ELECTRICAL DETAIL
12	EE-G-12	ELECTRICAL DETAIL
13	EE-G-13	ELECTRICAL DETAIL
14	EE-G-14	ELECTRICAL DETAIL
15	EE-G-15	LOAD SCHEDULE
16	EE-G-16	LOAD SCHEDULE
17	EE-G-17	LOAD SCHEDULE
18	EE-G-18	LOAD SCHEDULE
19	EE-G-19	LOAD SCHEDULE
20	EE-G-20	LOAD SCHEDULE
21	EE-G-21	LOAD SCHEDULE
22	EE-G-22	MAIN POWER SYSTEM LAYOUT PLAN
23	EE-C-01	LIGHTING SYSTEM, EMERGENCY LIGHT AND EXIT SIGN SYSTEM 1st FLOOR PLAN
24	EE-C-02	LIGHTING SYSTEM, EMERGENCY LIGHT AND EXIT SIGN SYSTEM MEZZANINE FLOOR
25	EE-C-03	LIGHTING SYSTEM, EMERGENCY LIGHT AND EXIT SIGN SYSTEM 2nd FLOOR PLAN
26	EE-C-04	LIGHTING SYSTEM, EMERGENCY LIGHT AND EXIT SIGN SYSTEM 3rd FLOOR PLAN
27	EE-C-05	LIGHTING SYSTEM, EMERGENCY LIGHT AND EXIT SIGN SYSTEM 4th FLOOR PLAN
28	EE-C-06	LIGHTING SYSTEM, EMERGENCY LIGHT AND EXIT SIGN SYSTEM 5th FLOOR PLAN
29	EE-C-07	LIGHTING SYSTEM, EMERGENCY LIGHT AND EXIT SIGN SYSTEM 6th FLOOR PLAN
30	EE-C-08	LIGHTING SYSTEM, EMERGENCY LIGHT AND EXIT SIGN SYSTEM ROOF PLAN
31	EE-C-09	POWER AND LIGHTNING SYSTEM 1st FLOOR PLAN
32	EE-C-10	POWER AND LIGHTNING SYSTEM MEZZANINE PLAN
33	EE-C-11	POWER AND LIGHTNING SYSTEM 2nd FLOOR PLAN
34	EE-C-12	POWER AND LIGHTNING SYSTEM 3rd FLOOR PLAN
35	EE-C-13	POWER AND LIGHTNING SYSTEM 4th FLOOR PLAN
36	EE-C-14	POWER AND LIGHTNING SYSTEM 5th FLOOR PLAN
37	EE-C-15	POWER AND LIGHTNING SYSTEM 6th FLOOR PLAN
38	EE-C-16	POWER AND LIGHTNING SYSTEM ROOF PLAN
39	EE-C-17	FIRE ALARM SYSTEM 1st FLOOR PLAN
40	EE-C-18	FIRE ALARM SYSTEM MEZZANINE PLAN
41	EE-C-19	FIRE ALARM SYSTEM 2nd FLOOR PLAN
42	EE-C-20	FIRE ALARM SYSTEM 3rd FLOOR PLAN
43	EE-C-21	FIRE ALARM SYSTEM 4th FLOOR PLAN
44	EE-C-22	FIRE ALARM SYSTEM 5th FLOOR PLAN
45	EE-C-23	FIRE ALARM SYSTEM 6th FLOOR PLAN
46	EE-C-24	FIRE ALARM SYSTEM ROOF PLAN
47	EE-C-25	NETWORK CCTV 1st FLOOR PLAN

[illegible]

LIGHTING		
SYMBOLS	DESCRIPTION	LIGHTING FIXTURE
	LAMP LED TUBE 1X18W Aluminium Reflector (87%) ติดพื้นเพดาน SEE DETAIL Dimention / W=301mm. L=1226mm. H=80mm. VICTOR MODEL : VTLS1/3/136 หรือ ๒ ฟิลิปโซเลด ทรอนิกส์ หรือ ๒ พานาโซนิค ซีว	
	LAMP LED TUBE 2X18W Aluminium Reflector (87%) ติดพื้นเพดาน SEE DETAIL Dimention / W=301mm. L=1226mm. H=80mm. VICTOR MODEL : VTLS1/3/236 หรือ ๒ ฟิลิปโซเลด ทรอนิกส์ หรือ ๒ พานาโซนิค ซีว	
	LAMP LED TUBE 2X9W Aluminium Reflector (87%) ติดพื้นเพดาน SEE DETAIL Dimention / W=601mm. L=616mm. H=80mm. VICTOR MODEL : VTLS1/6/218 หรือ ๒ ฟิลิปโซเลด ทรอนิกส์ หรือ ๒ พานาโซนิค ซีว	
	LAMP LED TUBE 1X9W PLASTIC DIFFUSER ติดพื้นเพดาน Dimention / W=54mm. L=612mm. H=90mm. VICTOR MODEL : VTDS8-118 หรือ ๒ ฟิลิปโซเลด ทรอนิกส์ หรือ ๒ พานาโซนิค ซีว	
	LAMP LED 200W Dimention / Ø=383 mm. H=96.5 mm. VICTOR MODEL : VTHB-UFO-100W-G4-LED 3000-6500K หรือ ๒ ฟิลิปโซเลด ทรอนิกส์ หรือ ๒ พานาโซนิค ซีว	
	LAMP LED BULB 1X13W Dimention / W=170 mm. H=193 mm. VICTOR MODEL : VTSL-3-OB-553 หรือ ๒ ฟิลิปโซเลด ทรอนิกส์ หรือ ๒ พานาโซนิค ซีว	
	LAMP LED 100W Dimention / W=295mm L=66mm H=348mm VICTOR MODEL : VTFL100W830-865 หรือ ๒ ฟิลิปโซเลด ทรอนิกส์ หรือ ๒ พานาโซนิค ซีว	
	LAMP LED BULB 1X12W Dimention / W=200mm. H=800mm. VICTOR MODEL : VTSL-1123076-A/SG หรือ ๒ ฟิลิปโซเลด ทรอนิกส์ หรือ ๒ พานาโซนิค ซีว	
	STEPLIGHT LED 3 W Dimention / W = 162 mm.H = 100mm. D=70mm. VICTOR MODEL : VTSSTEP-240BU-LED 3W หรือ ๒ ฟิลิปโซเลด ทรอนิกส์ หรือ ๒ พานาโซนิค ซีว	
	LAMP LED BULB 1X13W Dimention /D=108mm. H=200 mm. W=172 mm. VICTOR MODEL : VTSL-10-L3301/BK หรือ ๒ ฟิลิปโซเลด ทรอนิกส์ หรือ ๒ พานาโซนิค ซีว	
	LAMP LED 40W Dimention / L=1135mm. W=100mm. H=85mm. พร้อมขาแขวนโคม 2 เมตร VICTOR MODEL : VTSFBO 140 LED SLM WHITE หรือ ๒ ฟิลิปโซเลด ทรอนิกส์ หรือ ๒ พานาโซนิค ซีว	
S	SWITCHเปิด- ปิดทางเดียว แบบใช้กล่องโลหะในผนังพร้อมฝาครอบติดตั้งสูงจากพื้น 1.20 ม	
S3	SWITCHเปิด- ปิดสองทาง แบบใช้กล่องโลหะในผนังพร้อมฝาครอบติดตั้งสูงจากพื้น 1.20 ม	
	Switch Dimmer AC-220V 50Hz max 1600W ติดตั้งสูงจากพื้น 1.20 ม	
	เต้ารับคู่ 16A. 250 V. ชนิดมีสายดิน แบบใช้กล่องโลหะฝังในผนัง	
	เต้ารับคู่ 16A. 250 V. ชนิดมีสายดินมีฝาปิดกั้นน้ำ แบบใช้กล่องโลหะฝังในผนัง	

 RAJAMANGALA UNIVERSITY OF TECHNOLOGY RATTANAKOSIN ARCHITECTURE AND ENGINEERING DESIGN BUREAU 96 MOO 3, T.SALAYA PHUTHAMWATHIN NAKHONPATHOM 73170 Tel. : 02441 4500 E-Mail : www.rmutr.ac.th	
PROJECT	
อาคารเฉลิมพระเกียรติศึกษาศึกษาทางไกลผ่านดาวเทียม ตำบลหนองมะ แฉ่นาควั่น จังหวัดบึงฉวนดิศรีชัย จำนวน 1 รายการ	
OWNER	
มหาวิทยาลัยเทคโนโลยีราชมงคลรัตนโกสินทร์	
SITE LOCATION	
มหาวิทยาลัยเทคโนโลยีราชมงคลรัตนโกสินทร์ วิทยาเขตวังไกลกังวล	
CHANCELLOR	
อธิการบดี ศศ.พิเศษ วสุธรรณิกวิธิมภัก	
PROJECT ADVISER	
รองอธิการบดี อาจารย์ศิลป์ปะ ตัวงึง	
DIRECTOR OF ARCHITECTURE AND ENGINEERING	
ผู้อำนวยการ สำนักงานออกแบบสถาปัตยกรรมและวิศวกรรม ศศ.รณัฐชัย จันทนา	
ARCHITECT	
นายศิลป์ปะ ตัวงึง สสค.2044	
STRUCTURE ENGINEER	
นายเสถียรณี ตัวงึง สข.6489 นายสมจิตต์ ตัวงึง สข.7445	
SANITARY ENGINEER	
นายประสาร บุญเจริญ ภส.1865	
ELECTRICAL ENGINEER	
นายเกรียงไกร ภมรพล สฟก. 1682	
REVISION	
DATE	
29.07.2563	
DRAWING	
DRAWING LIST LIGHTING SYMBOLS	
DWG.NO.	TOTAL
EE-G-01	210
REMARK	
1. ให้ใช้ตามข้อกำหนดและมาตรฐาน ทั่วไทยตามแบบ 2. ขอสงวนสิทธิ์ในรายการที่ติดกับอาคารซึ่ง ไม่เป็นที่ยึดถือ สถานที่ซึ่ง โดยผู้รับจ้างติดกับอาคารซึ่งมีลักษณะและขนาดจำเพาะ และอาจมีลักษณะต่าง	


รายการและข้อกำหนดประกอบแบบ			
1. ระบบไฟฟ้าภายในอาคารทั้งหมด ให้เป็นไปตามมาตรฐานของ วิศวกรรมสถานแห่งประเทศไทย (วสท) และให้อ้างอิงรายการและข้อกำหนดประกอบแบบตามแบบนี้			
เป็นหลักเมื่อเกิดความขัดแย้งกับเอกสารหรือรายการประกอบแบบอื่นๆ			
2. การเดินสายไฟฟ้าใช้ร้อยท่อ EMT ผึงผนังตามมาตรฐาน โดยสีของสายไฟฟ้าให้ใช้ตามมาตรฐาน มอก.11–2553 โดยมีข้อกำหนดดังนี้			
2.1 วงจรแสงสว่างในส่วนไปยังดวงโคมใช้สาย IEC01(THW) 1.5sq.mm., สายป้อนสวิทช์ใช้สาย IEC01(THW) 2.5sq.mm. วงจรย่อยแสงสว่างใช้สาย IEC01(THW) 4sq.mm.			
2.2 วงจรเคเบิลในส่วนลงย้งเคเบิลใช้สาย IEC01(THW) 2.5sq.mm., สายดินใช้ IEC01(THW) 1.5sq.mm. วงจรย่อยเคเบิลใช้สาย IEC01(THW) 4sq.mm. สายดินEC(THW) 2.5sq.mm.			
2.3 สายที่เป็นฉนวน XLPE หากเดินในรางเคเบิลแบบเปิดจะต้องเป็นสายที่มีคุณสมบัติตามมาตรฐาน IEC60332–3 Cat.C			
3. สายเมนด้อย่อยช่วง Home Run ใช้ขนาดไม่น้อยกว่า 4 ตร. มม THWหรือตามตารางโหลด ต่อโดยตรงจากแผงควบคุมไฟฟ้าตามแบบ โดยในการต่อวงจรจะต้องตรงกับหมายเลขของ			
อุปกรณ์ป้องกันตามตารางโหลด			
4. ตู้ควบคุมไฟฟ้าต้องได้รับมาตรฐาน มอก. โดยอุปกรณ์ป้องกันทุกตัวจะต้องได้มาตรฐาน IEC หรือดีกว่ามีการรับประกันการใช้งานอย่างน้อย 2 ปี โดยโครงสร้างของตู้			
MDBเป็นหลักให้หาอย่างน้อย 2 มิลลิเมตร ใช้ผลิตภัณฑ์ของ PEC ,TIC,ABBหรือเทียบเท่า			
จะต้องแสดง Single Line Diagram และรายละเอียดของอุปกรณ์ภายในรวมถึงอุปกรณ์ป้องกัน ให้วิศวกรไฟฟ้าผู้ออกแบบหรือกรรมการตรวจการรับประกันชอบก่อนการสั่งซื้อ			
และเมื่อติดตั้งแล้วจะต้องมีการทดสอบตามหลักมาตรฐานและส่งรายงานการตรวจลอปให้กรรมการ			
5. วิศวกรไฟฟ้าผู้ออกแบบคงไว้ซึ่งศักดิ์และสิทธิในการเปลี่ยนแปลงรูปแบบ รายการประกอบแบบและลักษณะการติดตั้งได้โดยอ้างอิงถึงหลักวิชาการที่ถูกต้องตามกฎหมาย			
6. การเปลี่ยนแปลงรูปแบบการติดตั้งและอุปกรณ์รวมถึงข้อกำหนดซึ่งไม่เป็นไปตามรูปแบบรายการทุกชนิดต้องได้รับความเห็นชอบจากกรรมการตรวจรับพัสดุ			
7. โคมไฟฟ้าแบบแอลอีดี T8 ขนาดความกว้างโคม 30 เซนติเมตรแบบฝังฝ้าใช้ Driver ชนิดการสูญเสียต่ำต่อแบบ 1 ตัวต่อ 1 หลอด เป็นผลิตภัณฑ์ที่ได้มาตรฐานสากล เป็นที่ยอมรับ			
มีรายละเอียดการทดสอบการกระจายแสง อุปกรณ์มีการรับประกันไม่น้อยกว่า 2 ปี มีเอกสารรับรองจากผู้ผลิต			
โดยคุณลักษณะของโคมตัวโคมทำจาก แผ่นเหล็กคุณภาพสูงที่มีความหนาไม่น้อยกว่า 0.6 มม อุปกรณ์ประกอบต่างๆได้รับมาตรฐาน มอก. และมีการปรับปรุง			
ค่าตัวประกอบกำลังให้เป็นไปตามมาตรฐาน โดยผู้รับจ้างต้องส่งตัวอย่างและรายละเอียดของโคมให้คณะกรรมการ			
เห็นชอบก่อนการสั่งซื้อใช้ผลิตภัณฑ์ของ บ.วิคเตอร์ โลท์ ดีัง ประเทศไทย , บ.ฟิลิปโซเค ทรอนิกส์ ประเทศไทย , บ.พานาโซนิค ชิว ประเทศไทย			
8. ในส่วนของวงจรไฟฉุกเฉินและไฟดลมิให้แยกวงจรตามตารางโหลดเสนอรายละเอียดการติดตั้งในการขออนุมัติ Shop Drawing งานระบบไฟฟ้า			
9. เครื่องปรับอากาศที่ติดตั้งใหม่จะต้องได้มาตรฐาน ทางด้านประสิทธิภาพพลังงาน มอก.2134 และประหยัดพลังงานไม่น้อยกว่าเบอร์ 5 มีเอกสารรับรองจาก กฟผ. หรือหน่วยงานที่เชื่อถือได้			
โดยตำแหน่งการติดตั้งที่แท้จริงทั้งคอยร้อนและคอยเย็นให้แนส่งน Shop Drawing ต่อกรรมการตรวจรับพัสดุก่อนติดตั้ง			
10. โคมไฟทั้งกันน้ำหรืออุปกรณ์ไฟฟ้าภายในอาคารทั้งหมดจะต้องมีค่าระดับการป้องกันไม่น้อยกว่า IP65 โดยจะต้องเป็นแก้วหรืออะคริลิกที่แสงสามารถผ่านได้ดี			
11. ก่อนการติดตั้งผู้รับจ้างต้องจัดทำ Shop Drawing ของงานระบบไฟฟ้า , ระบบสื่อสารและระบบไฟฉุกเฉินทั้งหมดเสนอต่อกรรมการเพื่อพิจารณา			
12. ระบบป้องกันอันตรายจากฟ้าผ่าเป็นไปตามมาตรฐาน วสท. หรือ UL หรือดีกว่า การติดตั้งเป็นไปตามแบบ มีการตรวจวัดความต้านทางของรากสายดินให้เป็นไปตามมาตรฐาน			
13. สวิทช์ไฟฟ้า เค้ารับไฟฟ้ารวมถึงเค้ารับในระบบสื่อสารทั้งหมด ต้องได้มาตรฐานมอก. เป็นอย่างน้อย ในส่วนเค้ารับจะต้องมีสายดินและกานนิรภัยเพื่อ			
ความปลอดภัยในการใช้งาน ใช้ผลิตภัณฑ์มาตรฐานเช่น Clipsal,National,Btichino			
14. โคมไฟฉุกเฉินจะต้องเป็นชนิดใช้หลอดไฟชนิด LED เป็นชนิดได้มาตรฐาน มอก.1955–2542สามารถใช้งานได้เมื่อไฟฟ้าดับไม่น้อยกว่า 4 ชั่วโมง และเป็นไปตามมาตรฐาน วสท.			
15. ระบบเสียงประกาศจะต้องสามารถแบ่งแยกการกระจายเสียงออกเป็นกลุ่มของชั้นได้ตามแบบ เป็นชนิดส่งสัญญาณด้วยแรงดันไฟฟ้า Line Voltage			
สามารถปรับระดับความดังของเสียงได้อิสระแยกตามชั้น พร้อมระบบไมโครโฟนประกาศ ใช้ผลิตภัณฑ์ที่ได้รับการยอมรับเป็นสากล			
16. โคมไฟทางออกฉุกเฉินจะต้องเป็นชนิดติดกับเพดาน Ceiling Type มีรูปและสัญลักษณ์เป็นไปตามมาตรฐาน ใช้แบตเตอรี่ขนาดไม่ต่ำกว่า 1800mA ชนิด NI–MH.			
สามารถใช้งานได้ไม่น้อยกว่า 2 ชั่วโมงเป็นไปตามมาตรฐาน วสท.			
17. ในกรณีที่มีความขัดแย้งในแบบแปลน รายการประกอบแบบหรือรูปแบบรายการให้ยึดถือการวินิจฉัยของคณะกรรมการตรวจการรับประกันอันสิ้นสุด			
18. สายสัญญาณกระดิ่งของระบบตรวจจับเพลิงไหม้ ให้ใช้สาย FRC เดินในท่อร้อยสายโลหะแยกจากระบบไฟฟ้าอื่นๆ			
19. สายสัญญาณของระบบสื่อสารจะต้องเดินแยกจากระบบไฟฟ้ากำลังและระบบตรวจจับเพลิงไหม้			
20. ในการเดินท่อร้อยสายหรือวางไฟฟ้า จะต้องทำเครื่องหมายแถบสีเป็นระยะ เพื่อแบ่งแยกชนิดของงานระบบที่อยู่ภายใน			
21. ระบบตรวจจับเพลิงไหม้ใช้ชนิดตามแบบ ตัวแจ้งเหตุด้วยมือจะต้องเป็นชนิดกดสามารถจับใช้ได้ ตัวตรวจจับควันจะต้องเป็นไปตามข้อกำหนดของ NFPA, JFSL, JSEII หรือเทียบเท่า			
โดยอุปกรณ์ป้องกันอัคคีภัยทั้งหมดจะต้องมีเอกสารรับรองมาตรฐานจากผู้ผลิตโดยตรงและมีการรับประกันอย่างน้อย 2 ปี ใช้ผลิตภัณฑ์เช่น Faraday, Johnson, Nohmi หรือเทียบเท่า			
22. ตู้ควบคุมไฟฟ้าทุกตู้จะต้องติดตั้งอุปกรณ์ป้องกันแรงดันเกิน Surge Protection Device รูปคลื่นมาตรฐาน 8/20 ไมโคเซก			
ชนิด MOV โดยมีขนาดดังนี้ MDB–200kA, SDB–100kA, LP–50kA ใช้ผลิตภัณฑ์มาตรฐานของ POWER EN CO.LTD , SIEMEN, NORTHERN TECHNOLOGY USA หรือเทียบเท่า			
23. ในการติดตั้งผู้รับจ้างจะต้องทำการวัดและตรวจสอบค่าของความต้านทานสายดินทั้งระบบไฟฟ้ากำลัง ระบบป้องกันฟ้าผ่าและระบบโทรศัพท์ให้เป็นมาตรฐาน			
24. ในการติดตั้งเครื่องปรับอากาศจะต้องแสดง Shop Drawing ตำแหน่งคอยร้อนและคอยเย็น พร้อมทั้งตำแหน่งท่อน้ำทิ้งให้กรรมการเห็นชอบก่อนการติดตั้ง			
25. ผู้รับจ้างจะต้องทำการติดตั้งหม้อแปลงไฟฟ้าและขยายเขตระบบไฟฟ้าแรงสูงจากระบบไฟฟ้าแรงสูงภายใน โดยค่าใช้จ่ายทั้งหมดรวมถึงค่าธรรมเนียมในการตรวจสอบเป็น			
ของผู้รับจ้าง และต้องเสนอแบบแปลนในการขยายเขตและการติดตั้งหม้อแปลงไฟฟ้าให้กรรมการเห็นชอบก่อนติดตั้ง			
26. อุปกรณ์ป้องกันในตู้ควบคุมเดียวกันทั้งหมด จะต้องใช้ผลิตภัณฑ์เดียวกันโดยมีขนาดตามแบบ และตู้ควบคุมย่อยทั้งหมดต้องใช้ผลิตภัณฑ์เดียวกัน			
27. หลังการติดตั้งงานระบบทั้งหมดผู้รับจ้างจะต้องส่งแบบ ASBUILD DRAWING ที่ได้รับการตรวจสอบจากผู้ออกแบบและกรรมการให้กับทางผู้ว่าจ้าง จำนวน 3 ชุด			
พร้อมแนแนข้อมูลที่ใช้ยื่นด้วยโปรแกรมเขียนแบบมาตรฐาน และรูปถ่ายของการติดตั้งงานระบบทั้งหมด			

VENDER LISTS			
ดวงโคมไฟฟ้า+ หลอดไฟ	บ.วิคเตอร์ โลท์ ดีัง ประเทศไทย	บ.ฟิลิปโซเค ทรอนิกส์ ประเทศไทย	บ.ทีนิคซ์ โลท์ (ประเทศไทย)จำกัด
อุปกรณ์ไฟฟ้า	MARVEL ELECTRIC	Lighting nine plus	Whoesale electric Asia
ตู้ควบคุมไฟฟ้าทุกตู้จะต้องติดตั้งอุปกรณ์ป้องกันแรงดัน	POWER EN CO.LTD	SIEMEN	NORTHERN TECHNOLOGY USA
ตู้ควบคุมไฟฟ้าต้องได้รับมาตรฐาน มอก.	POWER EN CO.LTD (PEC)	TIC	ABB
CCTV	AVigilon	Axis	Bosch
สายไฟ	studer	radox	yazaki
ท่อทองแดง	K–COOPER	KEMBRA	KLM
ระบบตรวจจับเพลิงไหม้	บริษัท ลองเทล์ จำกัด	Safety Factory Co.,Ltd	บริษัท สมาร์ท ยูนิพลัส จำกัด
อุปกรณ์ป้องกันอัคคีภัย	บริษัท ลองเทล์ จำกัด	Safety Factory Co.,Ltd	บริษัท สมาร์ท ยูนิพลัส จำกัด

หมายเหตุ

ให้ผู้รับจ้างตรวจสอบความสัมพันธ์ระหว่างงานสถาปัตยกรรม วิศวกรรมโครงสร้าง และวิศวกรรมระบบ พร้อมกับ COMBINE DWG.

และทำ SHOP DRAWING เสนอผู้ออกแบบ และผู้ควบคุมงาน และคณะกรรมการตรวจรับพัสดุ เพื่อรับความเห็นชอบก่อนดำเนินงาน










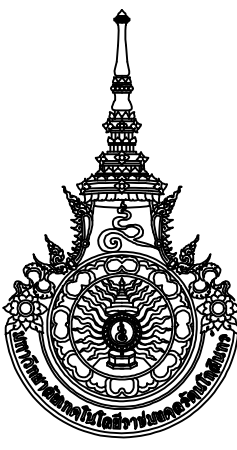
 RAJAMANGALA UNIVERSITY OF TECHNOLOGY RATTANAKOSIN ARCHITECTURE AND ENGINEERING DESIGN BUREAU 96 MOO 3, T.SALAYA PHUTHAMONTHON WAKHONGPATHOM 73170 Tel. : 02441 6000 E-Mail : www.rmutr.ac.th	
PROJECT	อาคารเฉลิมพระเกียรติศึกษาทางไกลผ่านดาวเทียม ตำบลหนองแขก อำเภอทวีปิ่ง จังหวัดพระนครศรีอยุธยา จำนวน 1 รายการ
OWNER	มหาวิทยาลัยเทคโนโลยีราชมงคลรัตนโกสินทร์
SITE LOCATION	มหาวิทยาลัยเทคโนโลยีราชมงคลรัตนโกสินทร์ วิทยาเขตวังไกลกังวล
CHANCELLOR	อธิการบดี ศศ.พิวเว วสุนธราภิวัฒก์
PROJECT ADVISER	รองอธิการบดี อาจารย์ลิปะะ ดวงผึ้ง
DIRECTOR OF ARCHITECTURE AND ENGINEERING	ผู้อำนวยการ สำนักงานออกแบบสถาปัตยกรรมและวิศวกรรม ศศ.รวิชัย จันทนา
ARCHITECT	นายลิปะะ ดวงผึ้ง สสท.2044
STRUCTURE ENGINEER	นายสายัณห์ ดวงผึ้ง สย.6489 นายสมศุทธิ์ ดวงผึ้ง สย.7445
SANITARY ENGINEER	นายประสาร บุญเจริญ ภส.1865
ELECTRICAL ENGINEER	นายเกรียงไกร ภมรพล สฟก. 1682
REVISION	
DATE	29.07.2563
DRAWING	รายการและข้อกำหนดประกอบแบบ VENDER LISTS
DWG.NO.	EE–G–02
TOTAL	210
REMARK	1.เป็นคำศัพท์เขียนแบบสถาปัตย์ 2.รายละเอียดการก่อสร้างและวัสดุให้ดูในแบบแปลน หมายเหตุ: ให้อำนาจในการตรวจสอบและตรวจสอบจากผู้ประกอบการ

SYMBOLS & ABBREVIATION.		
CIRCUITING		
Symbols	Description	
	WIRING CONCEALED IN CEILING OR WALL	สายเดินซ่อนในผนัง หรือ ฝ้า
	WIRING CONCEALED IN FLOOR	สายเดินซ่อน หรือ ฝังในพื้น
	WIRING EXPOSED	สายเดินลอย
	BRANCH CIRCUIT HOME RUN TO PANELBOARD, NUMBER OF ARROWS INDICATES NUMBER OF CIRCUIT	สายเดินไปแผงสวิตช์ จำนวนลูกศรและเลขแสดงจำนวน และ วงจรเลขที่
	3 WIRES	แสดงจำนวนสาย 3 เส้น
	n WIRES (n > 3) WIRING HAVE NO IDENTIFIED MEANS 2 WIRES	แสดงสาย 4 5 6 ... (สายที่ไม่มีเครื่องหมายกำกับหมายถึง 2 เส้น)
	CONDUIT ONLY (EMPTY RACEWAY)	ท่อร้อยสายว่าง (ไม่ร้อยลวดสายวิ่งติดตั้งสายทิ้งไว้ด้วย)
	WIRING TURNED UP	สายเดินขึ้นแนวตั้ง
	WIRING TURNED DOWN	สายเดินลงแนวตั้ง
	CROSSING OF PATHS OR CONDUCTORS NOT CONNECTED (NOT NECESSARY AT EACH 90° ANGLE)	
	JUNCTION OF CONNECTED PATHS, CONDUCTORS	
	INTERRUPTED (OR DIAGRAM) SHOW WITH INDIVIDUAL PATHS AT EACH SIDE OF DIAGRAMATIC INTERRUPTION	
	CABLE TERMINATION	

ELECTRICAL DISTRIBUTION		
SYMBOLS	DESCRIPTION	
	UNDERGROUND DIRECT BURIAL CABLE	สายฝังในดิน
	DUCT BANK	
	HANDHOLE	บ่อพักสายใต้ดินขนาดเล็ก
	MANHOLE	บ่อพักสายใต้ดินขนาดใหญ่
	STREET LIGHTING (BRACKET TYPE)	ดวงโคมบนเสาไฟถนนใช้สายใต้ดิน
	POLE WITH STREET LIGHTING	
	POLE WITH DOWN GUY WIRE	
	TRANSFORMER	หม้อแปลง
	CONCRETE POLE WITH FOUNDATION	
	SERVICE WEATHER LEAD	
	HIGH VOLTAGE LOAD BREAK SWITCH	
	HIGH VOLTAGE CIRCUIT BREAKER FIXED TYPE	
	HIGH VOLTAGE CIRCUIT BREAKER DRAWN OUT TYPE	
	EARTHING SWITCH	
	HIGH VOLTAGE FUSE	
	GENERATOR SET	
	LIGHTNING ARRESTER OR SURGE ARRESTER	
	POTENTIAL TRANSFORMER	
	CURRENT TRANSFORMER	
	LOW VOLTAGE CIRCUIT BREAKER FIXED TYPE	
	LOW VOLTAGE CIRCUIT BREAKER DRAWN OUT TYPE	
	MOTOR OPERATION (FOR SWITCHGEAR)	
	KEY INTERLOCK	
	AMMETER	
	VOLT-METER	
	FREQUENCY METER	
	POWER FACTOR METER	
	KILOVAR CONTROLLER FOR POWER FACTOR IMPROVEMENT	

[illegible]

Symbols	Description	
	FLUSH MOUNTED PANEL	แผงสวิตช์จ่ายไฟ ติดผนัง
	SURFACE MOUNTED PANEL	แผงสวิตช์จ่ายไฟ ติดลอย
	DISTRIBUTION PANEL BOARD	แผงสวิตช์จ่ายไฟย่อย
	PANEL BOARD	แผงสวิตช์จ่ายไฟ
	LIGHTING CONTROL PANEL	แผงสวิตช์ควบคุมแสงสว่าง
	TELEPHONE CABINET	แผงต่อสายโทรศัพท์
	DISCONNECTION SWITCH	สวิตช์ตัดตอน
	MOTOR CONTROLLER	
	COMBINATION CONTROLLER DISCONNECTION SWITCH	
	WYE-DELTA STARTER MOTOR CONTROLLER	
	DIRECT-ON-LINE STARTER MOTOR CONTROLLER	
	SHUNT CAPACITOR	
	BATTERY	
	THERMAL ELEMENT	
	GROUND ROD	หลักดิน หรือ ขั้วเหล็กโหด สำหรับต่อลงดิน
	GROUND BAR	
	NORMALLY OPEN AUXILIARY CONTACT (NO.)	
	NORMALLY CLOSE AUXILIARY CONTACT (NC.)	
	TRANSFER SWITCH	
	CONTACTOR CONTACT	
	ELECTROMAGNETIC ACTUATOR	
	PUSH BOTTON NO.	
	PUSH BOTTON NC.	

          Symbols	Description	
 or 	TIME-DELAY CONTACT	
 or 	FUSE	ฟิวส์
	CURRENT TRANSFORMER	หม้อแปลงกระแส สำหรับเครื่องวัด
	AMMETER	เครื่องวัดกระแสไฟฟ้า
	VOLTMETER	เครื่องวัดแรงดันไฟฟ้า
	FREQUENCY METER	เครื่องวัดความถี่ไฟฟ้า
	KILOWATT-HOUR METER	เครื่องวัดหน่วยไฟฟ้า
	VOLTMETER SELECTOR SWITCH	
	AMMETER SELECTOR SWITCH	
	CIRCUIT BREAKER (CB.) 1P,2P,3P RESPECTIVE	สวิตซ์ตัดตอนอัตโนมัติ 1, 2 และ 3 ขั้ว
	CIRCUIT BREAKER, DRAW OUT TYPE, MOTOR OPERATED	
	ELECTRICALLY OPERATED 3 POLE CONTACTOR WITH 2 NO. AND 1 NC. AUXILIARY CONTACTS (SHOWN SMALLER THAN THE MAIN CONTACTS)	
GFCI	GROUND-Fault CIRCUIT INTERRUPTER IN LIGHTING PANEL	
	GROUND-Fault SENSOR AND RELAY USING WINDOW TYPE CURRENT TRANSFORMER WITH TIME DELAY	
	MONITOR COMPONENT OF GROUND-Fault SENSOR	
	SHUNT TRIP	
	PILOT LAMP	หลอดไฟสัญญาณ
	ASYMMETRICAL RELAY	อุปกรณ์ส่งสัญญาณตัดไฟอัตโนมัติเมื่อแรงดันไฟฟ้าเฟสต่างกําน
	UNDERVOLTAGE RELAY	อุปกรณ์ส่งสัญญาณตัดไฟอัตโนมัติเมื่อแรงดันไฟฟ้าต่ำกว่าปกติ
	SURGE ARRESTER	
	SELECTOR SWITCH	
	UNDERVOLTAGE RELEASE TRIP COIL	
	SHUNT TRIP COIL	
	CLOSING COIL	
	CAPACITOR BANK	
	MECHANICAL DISTRIBUTION BOARD (SUPPLIED BY OTHER)	


FIRE ALARM	
Symbols	Description
	FIRE ALARM CONTROL PANEL
	GRAPHIC ANUNCIATOR PANEL FOR FIRE ALARM SYSTEM
	RATE-OF-RISE HEAT DETECTOR
	SMOKE DETECTOR
	FIRE ALARM MANUAL STATION
	FIRE ALARM BELL 6"

GENERAL SYMBOLS		
SYMBOLS	DESCRIPTION	
A	AMPERE	แอมแปร์ (หน่วยวัดกระแสไฟฟ้า)
AF	FRAME SIZE OF CIRCUIT BREAKER IN AMPERE	ขนาดของเฟรมของสวิตช์ตัดตอน อัตโนมัติเป็นแอมแปร์
AT	SETTING OF OVERLOAD TRIP OF CIRCUIT BREAKER IN AMPERE	ขนาดตั้งโอเวอร์โหลดของสวิตช์ ตัดตอนอัตโนมัติเป็นแอมแปร์
CCP	CENTRAL CONTROL PANEL	แผงควบคุมรวม
CKT	CIRCUIT	วงจร
DB	DISTRIBUTION BOARD	แผงสวิตช์จ่ายไฟย่อย
DEG. C	DEGREE CELCIUS	องศาเซลเซียส
DIA	DIAMETER	เส้นผ่านศูนย์กลาง
E OR EMT	ELECTRICAL METALLIC TUBING	ท่อร้อยสายเหล็กอาบสังกะสีชนิดบาง
F	FEEDER	สายป้อน
FCU	FAN COIL UNIT	คอยล์เย็น
HV	HIGH VOLTAGE	ไฟฟ้าแรงสูง
I OR IMC	INTERMEDIATE METALLIC CONDUIT	ท่อร้อยสายเหล็กอาบสังกะสีชนิดกลาง
IC	INTERRUPTING CAPACITY (BREAKING CAPACITY)	ขนาดตัดกระแสไฟลัดวงจร
LC	LOAD CENTER	แผงสวิตช์จ่ายไฟย่อย
LB	LOAD BREAK SWITCH	สวิตช์ตัดตอน
LP	LIGHTING PANELBOARD	แผงสวิตช์จ่ายไฟย่อย
LV	LOW VOLTAGE	ไฟฟ้าแรงต่ำ
LX	Lux	ลักซ์
MCC	MOTOR CONTROL CENTER	แผงควบคุมมอเตอร์
MDB	MAIN DISRIBUTION BOARD	แผงสวิตช์จ่ายไฟกำลัง
PP	POWER PANELBOARD	แผงสวิตช์จ่ายไฟรวม
PABX	PRIVATE AUTOMATIC BRANCH EXCHANGE	
PVC	RIGID PVC CONDUIT, THICK WALL TYPE	ท่อร้อยสาย พีวีซี ชนิดหนา
RSC	RIGID STEEL CONDUIT	ท่อร้อยสายเหล็กอาบสังกะสีชนิดหนา
SCP	SECURITY CONTROL PANEL	แผงควบคุมระบบรักษาความปลอดภัย
TC	TERMINAL CABINET FOR TELEPHONE, SIGNAL, ETC.	ตู้แผงต่อสายโทรศัพท์
V	VOLT	โวลต์ (หน่วยวัดแรงดันไฟฟ้า)
VA	VOLT-AMPERE	โวลต์แอมแปร์
W	WATT	วัตต์ (หน่วยวัดกำลังไฟฟ้า)
WP	WEATHERPROOF	ทนสภาวะอากาศนอกอาคาร
ø	PHASE	เฟส

LIGHTNING PROTECTION AND GROUNDING		
SYMBOLS	DESCRIPTION	
	GROUND ROD, COPPER CLAD STEEL $\phi 5/8"$ x 3m.	
	AIR TERMINAL, 60cm. HEIGHT	
or 	TEST BOX	
	INSPECTION PIT	
	BARE COPPER 95 Sq.mm. IN PVC 1 1/2"	
	GROUND BAR	
	EXOTHERMIC CONNECTION	
	GROUNDING CONDUCTOR RUN TO GROUNDING SYSTEM	

DATA & TELEPHONE, DIGITAL VIDEO ON DEMAND		
SYMBOLS	DESCRIPTION	
	COMPUTER OUTLET	ตัวรับคอมพิวเตอร์
	WIRELESS LAN ACCESS POINT	
—		
— C —	UTP CAT 6 E IN EMT 1/2"	
— C — n	n x UTP CAT 6 E, n ≤ 3 IN EMT 3/4", 3 ≤ n ≤ 6 IN EMT 1"	
— C — —	UTP CAT 6 E IN IMC 1/2" (IN FLOOR)	
C — n	n x UTP CAT 6 E, n ≤ 3 IN IMC 3/4", 3 ≤ n ≤ 6 IN IMC 1" (IN FLOOR)	
	กล้องโดม Dome	
	outlet lan	
	Access point	
	TELEPHONE OUTLET	ตัวรับสายโทรศัพท์สายภายใน
	FLOOR TELEPHONE OUTLET (RJ45)	ตัวรับสายโทรศัพท์ฝั่งพื้น
— T —	TIVE 0.65-4C IN EMT 1/2"	
— T — —	TIVE 0.65-4C IN IMC 1/2" (IN FLOOR)	
— T — n	n x TIVE 0.65-4C, n < 6 IN IMC 3/4", 6 < n < 10 IN IMC 1" (IN FLOOR)	

EMERGENCY LIGHT&EXIT SIGN		
SYMBOLS	DESCRIPTION	
	EMERGENCY LIGHT LED 2x9W BACKUP 2 Hrs. (BATTERY OPERATED)	
	EXIT SIGN WITH BATTERY BACKUP 2 Hrs.	

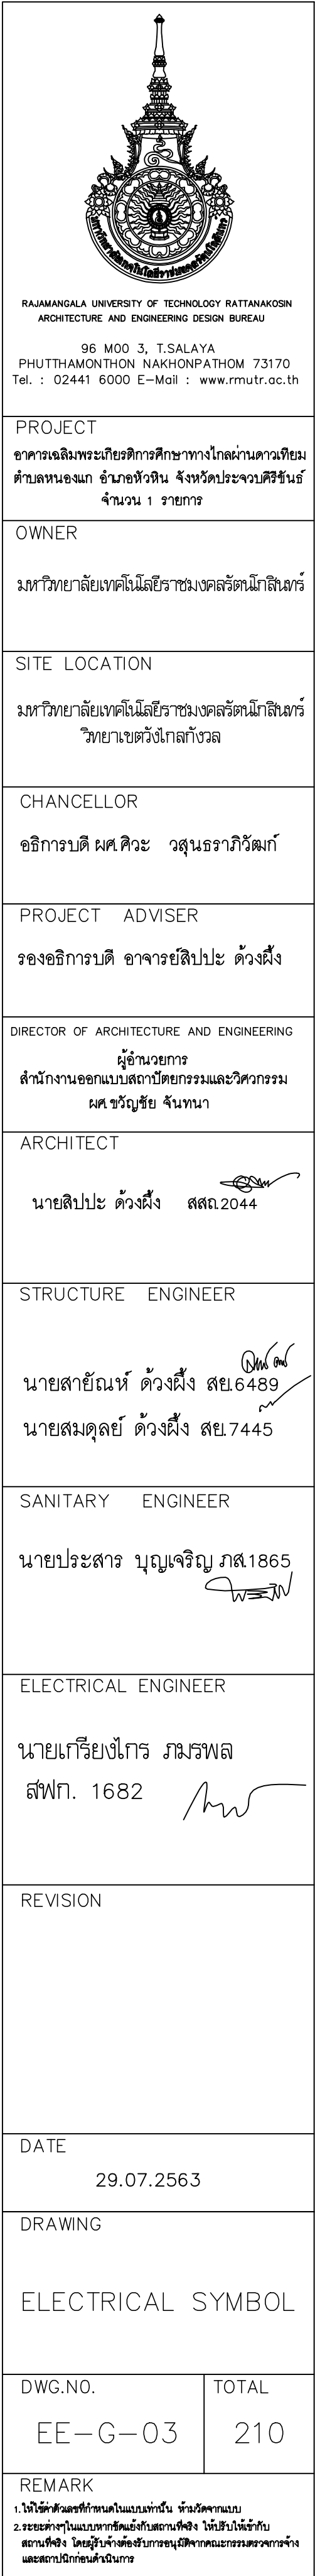

แผนผังสายจ่ายไฟฟ้ารวม

- ความต้องการทั่วไป
 - ข้อกำหนดนี้ครอบคลุมถึงความต้องการด้านออกแบบ และสร้างแรงสวิตซ์ไฟฟ้าแรงต่ำซึ่งประกอบด้วยแรงสวิตซ์ไฟฟ้าแรงต่ำซึ่งประกอบด้วยแรงสวิตซ์ไฟฟ้าประธานปกติ (Main Distribution Board, MDB) แรงสวิตซ์ไฟฟ้าฉุกเฉิน (Emergency Distribution Board EMDB) และแรงสวิตซ์ไฟฟ้ารองทั่วไป (Sub Distribution Board SDB or Feeder Board)
 - ผู้รับจ้างจะต้องจัดหาและติดตั้งแรงสวิตซ์ฯ พร้อมอุปกรณ์ต่างๆ ไว้ในห้อง และ/หรือ สถานที่ที่จัดเตรียมไว้
 - การจัดสร้างแรงสวิตซ์ฯ ที่ประกอบในประเทศไทย ผู้ทำต้องมีประสบการณ์ผ่านงานด้านการทำแรงสวิตซ์ฯ มาแล้วไม่น้อยกว่า 10 ปี สามารถประกอบได้ หรือเทียบเท่ามาตรฐานตามที่ผู้ว่าจ้างยอมรับผู้ทำ ได้รับการรับรองมาตรฐาน ISO 9001–2015 , ISO 14001–2015 , มอก 1436–2540 ต้องได้รับการทดสอบจากสถาบันของรัฐที่น่าเชื่อถือ ต้องมีสัมปณัติวิศวกรไฟฟ้าแขนงไฟฟ้ากำลังเป็นผู้ควบคุมรับผิดชอบการผลิต และการติดตั้งแรงสวิตซ์ฯ และ การจัดสร้างแรงสวิตซ์ฯ ต้องทำด้วยฝีมือช่างที่ดีวัสดุที่ใช้ต้องมีคุณสมบัติเท่ากับหรือดีกว่า คุณสมบัติที่จะกล่าวในข้อกำหนดนี้ อุปกรณ์ที่ใช้ในแรงสวิตซ์ฯ ต้องมีคุณสมบัติใช้ได้ตามมาตรฐานนั้นๆ ที่ระบุให้เลือกใช้ในข้อกำหนดนี้
 - สวิตซ์ตัดตอนอัตโนมัติหรือ Moulded Case Circuit Breaker ทุกตัวที่ใช้ในแรงสวิตซ์ฯ จะต้องผลิตโดยผู้ผลิตรายเดียวกันกับ Main Circuit Breaker ยกเว้น Automatic Transfer Switch (ATS) ให้ใช้จากผู้ผลิตรายอื่นๆ ได้ แต่ต้องได้รับความยินยอมจากผู้ว่าจ้าง
 - ก่อนสั่งซื้อหรือจัดสร้างแรงสวิตซ์ฯ ผู้รับจ้างต้องส่ง Shop Drawing และรายละเอียดของวัสดุ อุปกรณ์ที่จะใช้ทุกชนิดตามรายการ ให้ผู้ว่าจ้างพิจารณาให้ความยินยอมก่อน
 - ขนาดของแรงสวิตซ์ฯ ให้ใช้ตามที่กำหนดในแบบ และ/หรือในรายการ แต่ถ้าหากสวิตซ์ตัดตอนและอุปกรณ์อื่นที่ใช้มีขนาดใหญ่มากให้ขยายขนาดแรงสวิตซ์ฯให้ใหญ่ขึ้น โดยถือรวมอยู่ในงานไม่มีการเพิ่มราคาจากราคาที่เสนอไว้

- พิกัดของแรงสวิตซ์ฯ
 - ถ้าไม่ได้กำหนดไว้เป็นอย่างอื่น ให้แรงสวิตซ์ฯ ที่กล่าวถึง รวมทั้งวัสดุ อุปกรณ์ที่เกี่ยวข้องมีการออกแบบสร้างตาม IEC 60439–1 และมาตรฐานอื่นๆ ที่ผู้ว่าจ้างกำหนดไว้ แต่ต้องไม่ขัดต่อระเบียบและมาตรฐานการไฟฟ้านครหลวงที่กำหนดไว้ โดยมีคุณสมบัติทางเทคนิคอย่างน้อยดังต่อไปนี้

Rate System Voltage	:	400/230 Volt.
System Wiring	:	3–Phase, 4–Wire. Full Neutral, 25%G.
Rated Frequency	:	50 HZ.
Rated Current	:	ตามระบุในแบบ (Single line)
Rated Shot Circuit Withstand	:	ตามระบุในแบบ (Single line)
Rated Peak Withstand	:	1,000 Volt.
Control Voltage	:	220–240 VAC.
Degree of Protection	:	IP31
Typical Forms	:	2B
Temperature Rise	:	70oC

- ลักษณะโครงสร้างและการจัดสร้างแรงสวิตซ์ฯ
 - แรงสวิตซ์ฯที่ใช้เป็นแบบตั้งพื้น (Floor Standing) ชนิด Dead – Front โครงสร้างของแรงสวิตซ์ฯ ต้องเป็นแบบ Modularized Design System, Self – Standing Metal Structure โดยโครงสร้างรอบนอกที่เป็นส่วนเสริมความแข็งแรงทำด้วยเหล็กหนอย่างน้อย 2.0 มม เชื่อมติดกันหรือยึดติดกันด้วยสลักและแป้นเกลียวถ้าแรงสวิตซ์ฯ มีหลายส่วน
 - แรงสวิตซ์ฯจะต้องออกแบบและผลิตตามมาตรฐาน IEC 60439–1 โดยมีเอกสารรับรองการทดสอบเฉพาะแบบ (Partial Type test Assembly, PTTA) ซึ่งประกอบด้วยการทดสอบดังต่อไปนี้
 - การทดสอบขีดจำกัดอุณหภูมิที่เพิ่มขึ้น(Temperature rise limit)
 - การทดสอบค่าความเป็นฉนวนไฟฟ้า(Dielectric properties)
 - การทดสอบประสิทธิภาพของวงจรป้องกันทางด้านไฟฟ้า(Effectiveness of the protection)
 - การตรวจสอบระยะห่างของตัวนำในอากาศและระยะห่างตามผิวฉนวน(Clearance and creep age distances)
 - การตรวจสอบการใช้งานทางกล(Mechanical operation)
 - การตรวจสอบระดับการป้องกัน(Degree of protection)
 - แรงสวิตซ์ฯที่ใช้เป็นแบบตั้งพื้น (Floor Standing) โครงสร้างของแรงสวิตซ์ฯ ต้องเป็นแบบ Modularized design system, Self–Standing Metal Structure โดยโครงสร้างรอบนอกที่เป็นส่วนเสริมความแข็งแรงทำด้วยเหล็กหนอย่างน้อย 2.0 มม เชื่อมติดกัน หรือยึดติดกันด้วยสลัก และแป้นเกลียวถ้าแรงสวิตซ์ฯ มีหลายส่วน
 - ภายในของแรงสวิตซ์ฯ แต่ละส่วนต้องจัดแบ่งภายในออกเป็นช่อง (Compartment) ตามข้อกำหนดของ Form
 - เหล็กและแผ่นเหล็กทุกชิ้นที่ใช้เป็นเหล็กชุบ (Electrogalvanized Steel) หรือชุบป้องกันสนิมด้วยวิธีอื่น ที่เทียบเท่าหรือดีกว่า
 - กรรมวิธีป้องกันสนิม และการพ่นสีโลหะชิ้นส่วนที่เป็นเหล็กทุกชิ้น ต้องผ่านกรรมวิธีป้องกันสนิมแล้วพ่นสีทับตามวิธีข้างล่าง ชิ้นส่วนที่เป็นอลูมิเนียมและโลหะไม่เป็นสนิมชนิดอื่น ถ้ากำหนดไว้ให้พ่นสีก็ให้ใช้วิธีการเดียวกันกับที่กำหนดแต่ไม่ต้องล้างด้วยน้ำยากันสนิม

วิธีทำความสะอาดโลหะ

ก. ทำการขัดผิวโลหะให้เรียบและสะอาด

ข. ทำการล้างแผ่นโลหะเพื่อล้างไขมัน หรือน้ำมันออกจากแผ่น โลหะสะอาด (Degreasing)

ค. เฉพาะแผ่นเหล็ก ถ้ามีร่องรอยของการมีสนิม และไม่ใช่แผ่นเหล็กใหม่ ต้องล้างด้วยน้ำยากันสนิมเพื่อให้สนิมที่เหลืออยู่หลังการขัดหลุดออกทั้งหมดน้ำยาล้างสนิมให้ใช้ของ ICI หรือเทียบเท่า

การพ่นสีขึ้นนอกให้ใช้สีผงอีพ็อกซี/โพลีเอสเตอร์อย่างดีพ่นให้ทั่วอย่างน้อยความหนาสี 60–80 ไมครอน แล้วอบด้วยความร้อน 200 องศา

- บัสบาร์และการติดตั้งแรงสวิตซ์ฯ
 - บัสบาร์ต้องเป็นทองแดงที่มีความบริสุทธิ์ไม่น้อยกว่า 98% ที่ผลิตขึ้นสำหรับใช้กับงานไฟฟ้าโดยเฉพาะ โดยผลิตตามมาตรฐานที่ผู้ว่าจ้างยอมรับ
 - ขนาดของบัสบาร์ เส้นศูนย์ให้มีขนาดเท่ากับเส้นเฟส หรือตามที่กำหนดขนาดของบัสบาร์เส้นดิน (Ground Bus) ให้ใช้ทองแดงที่มีความสามารถรับกระแสได้ไม่น้อยกว่า 25% ของเส้นเฟสแต่ทั้งนี้ Main Busbars ทั้งเส้นเฟสเส้นศูนย์และเส้นดิน
 - บัสบาร์มีขนาดตามที่กำหนดในแบบ และมีความสามารถในการรับกระแสไฟฟ้าตามมาตรฐาน DIN 43671 หรือ IEC 60439 – 1 โดยให้ติดแบบ พ่นสี/ทาสี (Coated/Painted) หรือหุ้มด้วย HEAT SHRINK และได้รับการยอมรับตามมาตรฐานที่การไฟฟ้ากำหนด ตัวนำ (Conductor) ทำด้วยทองแดงทนกระแสไฟฟ้าได้ไม่น้อยกว่าขนาด CIRCUIT BREAKER ที่กำหนดในแบบ โดยทาสีแลดงเฟสเป็นช่วงๆ ช่วงละประมาณ 10 ซม โดยกำหนดสีดังนี้

LINE R :	สีน้ำตาล
----------	----------

LINE S :	สีดำ
LINE T :	สีเทา
NEUTRAL :	สีขาว
GROUND :	สีเขียว

- การจัดเรียงบัสบาร์ในแรงสวิตซ์ฯ ให้จัดเรียงตามเฟสเอ เฟสบี และเฟสซี โดยเมื่อมองเข้ามาด้านหน้าของแรงสวิตซ์ฯ ให้มีลักษณะเรียงจากหน้าไปหลังหรือจากด้านบนลงมาด้านล่าง หรือจากซ้ายมือไปขวามือ อย่างใดอย่างหนึ่ง
- บัสบาร์เส้นดินต้องกับโครงของแรงสวิตซ์ฯทุกส่วนๆ และต้องมีความต่อเนื่องทางไฟฟ้าที่มั่นคงถาวร บัสบาร์เส้นดิน และเส้นศูนย์ต้องมีพื้นที่และสีอำนวยความสะดวกเตรียมไว้สำหรับต่อสายดินของบริเวณนี้
- Busbar Holders ต้องเป็นวัสดุประเภท Fiberglass Reinforced Polyester หรือ Epoxy resin แบบสองชิ้นประกอบ Busbar โดยยึดด้วย Bolt และ Nut หุ้ม Spacer ที่เป็นฉนวนไฟฟ้า และต้องสามารถทนแรงที่เกิดจากการแอสต์ด่วงจรได้ตามข้อกำหนดโดยไม่ทำให้เกิดการเสียหายเมื่อเกิดกระแสลัดวงจร
- Busbar และ Holders ต้องมีข้อมูลทางเทคนิคและผลการคำนวณเพื่อแสดงว่าสามารถทนต่อแรงใดๆ ที่เกิดจากการแอสไฟฟ้าลัดวงจร โดยไม่เกิดการเสียหายใดๆ รวมทั้ง Bolts และ Nuts ต้องทนต่อแรงเหล่านั้นได้ด้วยเช่นกัน
- ในกรณีที่มีการเชื่อมต่อบัสบาร์ระหว่างห้อแปลงหรือสับดักกับหม้อแปลง ให้ติดตั้งFLEXIBLE BUSBAR แบบ PRESS–WELDED (บัสบาร์ทองแดงแบบให้ตัวได้ โดยบริเวณหน้าสัมผัสผ่านกระบวนการกัดขัดด้วยความเร็วรอบในโหลสานเป็นเนื้อเดียวกัน) ไว้ระหว่างจุดต่อดังกล่าวเพื่อป้องกันความเสียหายของบัสบาร์เนื่องจากการสั่นของหม้อแปลง และความร้อนสะสมเนื่องจากการอาร์คในช่องว่างที่เกิดจากการซ้อนทับของแผ่นทองแดงในแนบสนิท และต้องผลิตจากโรงงานที่ได้มาตรฐานสากล ISO 9001: 2008 โดยคุณสมบัติของ FLEXIBLE BUSBAR ต้องเป็นชนิด HIGHLY CONDUCTIVE SE–COPPER FOILS (minimum conductance values 56.0 MS/m;MIN96.6% /IACS) copper HCP–foils ตามมาตรฐาน DIN EN13599 และ DIN 46276–1

- สายไฟฟ้าสำหรับภายในแรงสวิตซ์ฯ

- สายไฟฟ้าสำหรับระบบควบคุมและเครื่องวัด ซึ่งเดินเชื่อมระหว่างอุปกรณ์ไฟฟ้ากับอุปกรณ์ไฟฟ้าและอุปกรณ์ไฟฟ้ากับ Terminal Block ให้ใช้สายชนิด Flexible Annealed ให้ใช้ชนิดทนแรงดันไฟฟ้าได้ 750 โวลต์ฉนวนทนความร้อนได้ 105 องศาเซลเซียส สายไฟฟ้าหลายเส้นที่เดินไปด้วยกันให้สีต่างกัน เพื่อความสะดวกในการบำรุงรักษาโดยยึดต่อระบุไว้ในแบบ (As Built Drawing) ขนาดของสายไฟฟ้าต้องสามารถทนกระแสไฟฟ้าได้ตามต้องการ แต่ไม่เล็กกว่ากำหนดดังนี้

CURRENT CIRCUIT	:	2.5 ตารางมิลลิเมตร
VOLTAGE CIRCUIT	:	1.5 ตารางมิลลิเมตร
CONTROL CIRCUIT	:	1.5 ตารางมิลลิเมตร
GROUND สำหรับบางประตู	:	6.0 ตารางมิลลิเมตร

- การต่อวงจรเพื่อการกำลัง การต่อวงจรเพื่อการกำลังในแรงจ่ายไฟ เช่น ระหว่างบัสบาร์กับบัสบาร์ตัดตอนเป็นต้น ให้ต่อด้วยสายไฟฟ้าหุ้มฉนวนชนิดทนแรงดันได้ 750 โวลต์ และทนความร้อนได้ไม่น้อยกว่า 105 องศาเซลเซียส หรือต่อด้วยบัสบาร์ทองแดง ซึ่งมีคุณสมบัติไม่ต่ำกว่าฉนวนของสายไฟฟ้าขนาดของสายไฟฟ้า หรือบัสบาร์ต้องโตพอที่จะรับกระแสไฟฟ้าได้ไม่น้อยกว่าขนาดเฟรม (Frame Size) ของ Circuit Breaker หรือขนาดตามที่กำหนดในแบบ

- การเดินสายไฟฟ้าภายในแรงสวิตซ์ฯ ให้เดินในท่อย่อยสายหรือรางพลาสติกช่วงที่ต่อเข้าอุปกรณ์หรืออยู่ในท่อพลาสติกก่อน การต่อสายไฟฟ้าเข้าอุปกรณ์ให้ต่อผ่านหัวต่อสายชนิดสองด้านหามต่อตรงกับอุปกรณ์ ถ้ามีสายไฟฟ้าส่วนที่ต้องเดินอยู่นอกให้ใช้สายไฟฟ้าชนิดหลายแกนมีฉนวน และเปลี่ยนนอก

- สายไฟฟ้าทุกเส้นที่ปลายทั้ง 2 ด้าน ต้องมีหมายเลขกำกับ (Wire Mark) เป็นแบบลอกสวมยากแก่การลอกหลุดหาย

- หัวต่อสาย (Terminal) ให้ใช้แบบใช้เครื่องมือกลกับ หัวต่อสายไฟฟ้าเป็นชนิดที่ใช้กับสายทองแดง

- สลักเกลียว แป้นเกลียวและแหวน (Bolte, Nut&Washer) สำหรับต่อบัสบาร์ให้ใช้ชนิด High–Tensile, Eletro–Galvanized or Chrome–Plated (Class 8.8) ให้ใช้จำนวนสลักและแป้นเกลียวให้เพียงพอแล้วขันด้วย Torque wrench ให้เพียงพอตามที่กำหนดไว้

- การต่อสายไฟเข้ากับบัสบาร์ต้องผ่านหัวต่อสาย การต่อหัวสายกับบัสบาร์หรือต่อบัสบาร์กับบัสบาร์ ให้ใช้สลักและแป้นเกลียวพร้อมแหวนสปริงจนตอต้องทั่วความสะอาดบริเวณผิวสัมผัสด้วยแปรงโลหะ

- Mimic Bus และ Nameplate
แรงสวิตซ์ฯ ต้องมีข้อมูลขั้นตอนแสดงไว้ เพื่อความสะดวกในการใช้งานและบำรุงรักษาอย่างน้อยดังนี้

- ที่หน้าแรงสวิตซ์ฯ ต้องมี Mimic Bus เพื่อแสดงการจ่ายกระแสไฟฟ้าเข้า และออกด้วยแผ่นพลาสติกสำหรับแรงสวิตซ์ฯ ระบบไฟฟ้าปกติ และสีแดงสำหรับแรงสวิตซ์ฯระบบไฟฟ้าฉุกเฉินหรือสีที่ผู้ว่าจ้างเห็นชอบมีความหนาไม่น้อยกว่า 3 มิลลิเมตร และกว้างไม่น้อยกว่า 10 มิลลิเมตร ยึดแน่นกับแรงสวิตซ์ฯ ด้วยสกรูอย่างแน่นหนา

- ให้มี Nameplate เพื่อแสดงว่าอุปกรณ์ดีดวงจรไฟฟ้าได้ จ่ายหรือควบคุมอุปกรณ์ไฟฟ้าใด หรือกลุ่มใดเป็นแผ่นพลาสติกพื้นสีเช่นเดียวกับ Mimic bus แกะเป็นอักษรสีขาวโดยความสูงของอักษรต้องไม่น้อยกว่า 20 มิลลิเมตร

- ป้ายแสดงชื่อและสถานที่ติดตั้งของผลิต เป็นป้ายที่ทนทานไม่ลบเลือนได้ง่ายติดไว้ที่แรงสวิตซ์ฯ ด้านนอกตรงๆ ที่เห็นได้ง่ายหลังการติดตั้งแล้ว

- Circuit Braker
 - Circuit Breaker ชนิด AIR CIRCUIT BREAKER
ข้อกำหนดทั่วไป (General)

- Air Circuit Breaker ที่นำมาใช้ทั้งหมดต้องผลิตและทดสอบตามมาตรฐาน IEC 947–1 และ IEC 947–2, และเป็นเบรกเกอร์ Category B
 - การติดตั้ง สามารถติดตั้งได้ทั้งแบบ Fixed หรือ Draw out ตามที่แบบกำหนด
- โครงสร้างและส่วนประกอบ (Construction)
- Main Contacts ต้องเป็นแบบ Free maintenance ภายใต้การใช้งานปกติ และต้องมีเครื่องหมาย แสดงถึงความเสี่ยงของหน้าคอนแทค โดยสามารถมองเห็นด้วยตาเปล่าได้ (Visual wear indicator) เมื่อถอด Arc Chutes ออกแล้ว
 - Arc Shutes หรือชุดดับอาร์ค ต้องสามารถถอด – ประกอบ ที่นํางานได้สะดวก และที่ Arc Shutes ต้องประกอบด้วยตะแกรงโลหะสานละเอียด (metal Filters) ที่ทำจาก Stainless Steel เพื่อลดความเสี่ยงภัยภายนอกเมื่อเกิด Fault
 - กรณีที่เป็นชนิด Draw Out Type ในการเลื่อนเบรกเกอร์ เข้า – ออก จะต้องมี 3 ตำแหน่ง

คือ Connect – Test – Disconnect โดยแต่ละตำแหน่งจะต้องมีปุ่มกด เพื่อปลด ในการเปลี่ยนตำแหน่งดังกล่าว (Release Button) ที่ด้านหน้าของ เบรกเกอร์

- Air Circuit Breaker ต้องเป็นชนิดฉนวน 2 ชั้น (Double Insulation)
- Rate current 100% continuous
- อุปกรณ์ช่วยเพิ่มเติม (Electrical Auxiliaries)
- Under voltage Release ต้องเป็นชนิดหน่วงเวลาได้ (Time delay) โดยปรับได้ตั้งแต่ 0.5 – 3 วินาที
- Under voltage ,Shunt Trip ,Closing Coil, Motor operated ,Auxiliary Contact สามารถใช้ร่วมกันได้ทุกรุ่น (Common Auxiliaries) คือตั้งแต่ 800 – 6300 A เพื่อความสะดวกในเรื่อง Spare part
- Built in ground fault
- Phase protection w/shunt trip
- Closing coil motor operated
- Aux contact

ทริปยูนิต (trip units)

ข้อกำหนดทั่วไปของทริปยูนิต (General)

CT ที่ทำหน้าที่ในการตรวจวัดระดับกระแสไฟ ภายในตัวเบรกเกอร์ ต้องเป็นแบบ Air CT เพื่อให้ความแม่นยำ (accuracy) ในการวัดค่ากระแส

ทริปยูนิตต้องวัดค่ากระแสในแบบ True RMS

ทริปยูนิตต้องประกอบด้วย Thermal memory เพื่อเก็บสะสมค่าอุณหภูมิเดิมที่เพิ่มขึ้นไว้ในหน่วยความจำในกรณีทริปเนื่องจากโอเวอร์โหลดหลายครั้งติดๆกัน

ฟังก์ชันการป้องกันกระแสเกิน (overcurrent protection) Trip Unit ของ Main Circuit Breaker จะต้องเป็น Solid State Type ประกอบด้วยการทำงานดังต่อไปนี้

- Long time protection (LT) สามารถปรับตั้งกระแสตั้งแต่ 0.4 – 1 ของRated Current (In) และปรับค่าหน่วงเวลา long time delay ได้
- Short time protection (ST) สามารถปรับตั้งค่าได้ตั้งแต่ 1.5 – 10 เท่า และสามารถปรับ
- หน่วงเวลาได้ตั้งแต่ 0.1 – 0.4 วินาที
- Instantaneous Trip (INST) ปรับค่ากระแส pick–up ได้ และสามารถ OFF ได้
- Ground Fault Protection สามารถปรับตั้งหน่วงเวลาตั้งแต่ 0.1 – 0.4 วินาที
 - มี LED แสดงผลของชนิด Fault (LT, ST, GF)
 - ค่ากระแส Pick–up และการหน่วงเวลาที่ผู้ใช้ปรับตั้ง จะต้องสามารถแสดงที่หน้าจอแสดงผล ในหน่วย แอมแปร์ และวินาที เพื่อจ่ายต่อการอ่านค่า
 - ฟังก์ชันพื้นฐานการวัดค่าทางไฟฟ้า (Basic measurements function)
 - แอมมิเตอร์พร้อมจอแบบดิจิตอล แสดงค่า RMS ของกระแสของแต่ละเฟส
 - Bar graph แบบLEDหรือ LCD (ต้องมี backlight) แสดงค่ากระแส 3 เฟสพร้อมๆกัน
 - มี Maxi meter เก็บค่ากระแสRMS สูงสุดของแต่ละเฟส ไว้ในหน่วยความจำภายใน และสามารถแสดงค่าทางจอแสดงผลของ trip unit ได้

- Circuit Breaker ชนิด Molede Case Circuit Breaker

- 2.1 Molded Case Circuit Breaker ที่นำมาใช้ทั้งหมดต้องผลิตตามมาตรฐาน IEC 947–2 CAT A

Drives เป็นชนิด Toggle Operating Mechanism ทำงานด้วยระบบ Trip Free มี Trip Indication แสดงที่ Handle Position

- 2.2 Trip Unit ของ MCCB ขนาด 100 AF ถึง 250 AF จะต้องเป็น Thermal–Magnetic Trip สามารถปรับค่ากระแส Thermal ได้ตั้งแต่ 0.8 – 1.0 ของ Rated Current (In)


- 2.2.3Trip Unit ของ MCCB ขนาดตั้งแต่ 400 AF ขึ้นไป จะต้องเป็น Electronic Trip สามารถปรับค่ากระแส Overload Current ได้ระหว่าง 0.4 – 1.0 ของ Rated Current (In) และสามารถปรับค่ากระแส Short Circuit Current ได้ระหว่าง 2 – 10 เท่า

- 2.2.4Trip Unit ของ MCCB ขนาดตั้งแต่ 400 AF ขึ้นไป เมื่อ Load current มีค่าตั้งแต่ 95 ٪ ขึ้นไป จะมี LED แสดงเป็นสัญญาณสว่างตลอดเวลา และถ้ามีค่าตั้งแต่ 105 ٪ ขึ้นไปจะมี LED แสดงเป็นสัญญาณกระพริบตลอดเวลา

- 2.2.5MCCB ขนาดตั้งแต่ 100 – 630 AF ค่า Service breaking capacity (Ics) ต้องมีค่าเท่ากับ Ultimate breaking capacity (Icu) คือ Ics = 100% Icu

- 2.2.6 เพื่อความปลอดภัย MCCB ทุกตัวต้องเป็นฉนวน 2 ชั้น (Double Insulation) Rate current 100% continuous

- 2.2.7CIRCUIT BREAKER ที่มีขนาดมากกว่า 225 A.ให้ใช้ TERMINAL เป็น BUS BAR CONNECTION TYPE. ขนาดเล็กกว่าให้ใช้ FEEDER

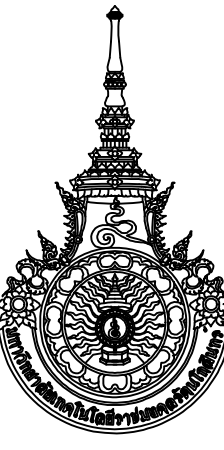 RAJAMANGALA UNIVERSITY OF TECHNOLOGY RATTANAKKOSIN ARCHITECTURE AND ENGINEERING DESIGN BUREAU 96 MOO 3, T.SALAYA PHUTHAMKONTHON MAKHONKAPATHOM 73170, Tel. : 02441 6000 E-Mail : www.rmutr.ac.th	
PROJECT	อาคารเฉลิมพระเกียรติศึกษาทางไกลผ่านดาวเทียม ตำบลหนองแค อำเภอท่าวุ้ง จังหวัดพระนครศรีอยุธยา 1 รายการ
OWNER	มหาวิทยาลัยเทคโนโลยีราชมงคลธัญบุรี
SITE LOCATION	มหาวิทยาลัยเทคโนโลยีราชมงคลธัญบุรีมีลำเลียงวิทยายุทธวังไกลกังวล
CHANCELLOR	อธิการบดี ศศ.พิเศษ วสุนธราภิวัฒก์
PROJECT ADVISER	รองอธิการบดี อาจารย์ชลประ ค่วงผึ้ง
DIRECTOR OF ARCHITECTURE AND ENGINEERING	ผู้อำนวยการสำนักงานออกแบบสถาปัตย์กรรมและวิศวกรรม ศศ.ธรวัชร ชื่นบาน
ARCHITECT	นายศิลปปะ ค่วงผึ้ง สดธ.2044
STRUCTURE ENGINEER	นายสายัณห์ ค่วงผึ้ง สย.6489
SANITARY ENGINEER	นายสมศุทธิ์ ค่วงผึ้ง สย.7445
ELECTRICAL ENGINEER	นายเกรียงไกร ภมรพล สภก. 1682
REVISION	
DATE	29.07.2563
DRAWING	ELECTRICAL SYMBOL
DWG.NO.	TOTAL
EE–G–04	210
REMARK	1.แก้ไขตำแหน่งที่เขียนในแบบฉบับ 2.รับตรวจแบบ 2.ขอคำชี้แจงแบบฉบับที่เขียนแบบฉบับ 3.แก้ไขแบบฉบับ 4.แก้ไขแบบฉบับ 5.แก้ไขแบบฉบับ 722.แก้ไขแบบฉบับ 72

สามารถใช้อุปกรณ์ที่ 63 AF แทนได้ แต่ค่า KAIC ให้เป็นไปตามที่ระบุ

8. Main Circuit Breaker

8.1 Circuit Breaker ที่นำมาใช้ทั้งหมด ต้องผลิตและทดสอบตามมาตรฐาน NEMA, ANSI, VDE หรือ IEC และต้องมีค่า Interrupting Capacity ไม่น้อยกว่า 50 KA (400 V) หรือตามที่กำหนดในแบบ

8.2 การติดตั้งเป็นแบบ Fixed, Plug-in หรือ Draw-out ตามที่กำหนดในแบบ

8.3 Drives เป็นชนิด Mechanically Operated ขับเข้าด้วยมอเตอร์ หรือโซลินอยด์ซึ่งบังคับได้โดยการควบคุม

8.4 Main Circuit Breaker เป็นชนิด Solid State Trip ประกอบด้วยระบบการทำงานดังนี้

- Ground Fault Protection
- Overcurrent Protection
- Instantaneous Trip
- Long Time Delay and Short Time Delay setting

8.5 Main Circuit Breaker ต้องมีอุปกรณ์ประกอบ (Accessories) ดังนี้

- Under Voltage Release with Time-Delay
- Shunt Trip
- Auxiliary Contacts สำหรับการทำ Intelock, Signalling, Control และต้องเหลือสำรองไม่น้อยกว่า 50 %
- ต้องมี Key Interlock ถ้ามีกำหนดในแบบ

9. Tie Circuit Breaker

9.1 มีคุณสมบัติเหมือน Main Circuit Breaker ทุกประการ

9.2 มี Key Interlock กับ Main Circuit Breaker ของยูนิตข้างเคียงขึ้นทั้ง 2 ชุด ซึ่ง Tie Circuit Breaker จะไม่สามารถลิ้นเข้าได้ ถ้า Main Circuit Breaker ลิ้นเข้าอยู่ทั้ง 2 อัน ซึ่ง Tie Circuit Breaker จะลิ้นเข้าได้เฉพาะเมื่อ Main ตัวใดตัวหนึ่งลิ้นออกแล้วเท่านั้น

10. Feeder Circuit Breaker

10.1 Feeder Circuit Breaker ทั้งหมดต้องเป็นผลิตภัณฑ์เดียวกันทั้งหมดและการเลือกคุณลักษณะของ Feeder Circuit Breaker ต้องมี Coordination Pattern ที่เหมาะสมกับ Main Circuit Breaker ที่อยู่ต้นทาง และ Sub Feeder Circuit Breaker ที่อยู่ปลายทาง

10.2 เป็นชนิด Molded Case หรือ Open Frame การติดตั้งเป็นชนิด Fixed, Plug-in หรือ Draw-Out ตามที่กำหนดในแบบ

10.3 Drives เป็นชนิด Toggle Operating Mechanism ทำงานด้วยระบบ Trip Free มี Trip Indication แสดงที่ Handle Position หรือ Drives เป็นชนิดอื่น ตามที่กำหนดในแบบ

11. Automatic Transfer Switch

11.1 คุณสมบัติทั่วไป

- ATS ทุกชุดต้องประกอบด้วยตัวสวิตช์ (Transfer Switch) และแผงควบคุมด้วยไมโครโปรเซสเซอร์ (Controller) โดยมีจำนวนขั้ว (Poles) ขนาดของพิกัดกระแส (Ampere Rating) และแรงดันใช้งาน (Operating Voltage) ตามที่ระบุในแบบ
- ATS ทุกชุดรวมทั้งอุปกรณ์ร่วมที่ใช้กับ ATS ทุกตัวต้องผ่านการทดสอบ และยอมรับตามมาตรฐาน UL 1008 – Standard for Transfer Switch Equipment IEC 60947 – 6–1 Low-voltage switch and control gear; Multifunction equipment; Automatic Transfer Switch Equipment

11.2 รายละเอียดกลไกของตัวสวิตช์ (Transfer Switch)

ตัวสวิตช์ต้องมีโครงสร้างของหน้าสัมผัสแบบ Double Throw Contact มีการทำงานในการสับการด้วยไฟฟ้า และมีการล็อกตำแหน่งและกดยหน้าสัมผัสในทางกลหลังจากการหยุดจ่ายไฟฟ้าให้กับตัวขับเคลื่อน (Mechanically Held) การขับเคลื่อนหน้าสัมผัสโดยกลไกขดลวดแม่เหล็ก (Solenoid) ซึ่งอาศัยการจ่ายพลังงานด้วยไฟฟ้า (Energize) เข้าสู่ขดลวดแม่เหล็กในเวลาอันสั้น และหยุดการจ่ายไฟฟ้าสู่ขดลวดแม่เหล็กหลังการโอนถ่าย (Transfer) แล้ว และมีระยะเวลาที่ใช้ในการโอนถ่ายจากแหล่งจ่ายไฟหนึ่งไปยังอีกแหล่งจ่ายไฟหนึ่งไม่เกิน 1/10 วินาที

11.3 สวิตช์ที่มีพิกัดกระแสตั้งแต่ 600A ขึ้นไปต้องมีหน้าสัมผัสแบบแยกส่วน ประกอบด้วยหน้าสัมผัสหลัก (Main Contacts) และหน้าสัมผัสสับประกายไฟฟ้า (Arcing Contacts) หน้าสัมผัสหลักทุกชิ้นต้องเป็นโลหะผสมเงิน (Silver Composition) หน้าสัมผัสชุดใดที่สัมผัสกันต้องรักษาแรงกดเพื่อไม่ให้เปิดออกเมื่อเกิดการเพิ่มของกระแสอย่างรุนแรง

11.4 ในกรณีที่เป็นระบบให้มีการโอนสายศูนย์ด้วย (4 Poles ATS) หน้าสัมผัสของสายศูนย์ (Neutral) ต้องทนกระแสได้เต็มพิกัด โดยในช่วงเวลาของการโอนถ่ายทั้งสองทิศทาง (Transfer And Re-Transfer) สายศูนย์ของแหล่งจ่ายไฟพื้นฐาน และแหล่งจ่ายไฟฉุกเฉินต้องถูกต่อเชื่อมถึงกันจนกว่าการโอนถ่ายไปสู่แหล่งจ่ายไฟอีกด้านเสร็จสิ้นลง (Overlapping Neutral) การเชื่อมกันของสายศูนย์นี้ต้องเกิดขึ้นไม่นานเกินกว่า 100 มิลลิวินาที (0.1 วินาที) ไม่อนุญาตให้ใช้สวิตช์ที่ไม่สามารถโอนถ่ายสายศูนย์ตามเงื่อนไขดังกล่าวได้

11.5 แผงวงจรควบคุมสวิตช์ (Control Panel)

- แผงวงจรควบคุมสวิตช์ทำงานด้วยไมโครโปรเซสเซอร์ (Microprocessor) เพื่อการทำงานที่แม่นยำ ลดปัญหาการบำรุงรักษา และมีหน้าจอแสดงผลเป็น LCD โดยสามารถอ่านค่าและปรับตั้งค่าต่างๆได้โดยไร้สาย
- แผงควบคุมต้องมีคุณสมบัติ In-phase Monitor ซึ่งในกรณีของการโอนถ่ายขณะที่มีไฟฟ้า ปรากฏจากแหล่งจ่ายไฟฟ้าทั้งสองด้านในเวลาเดียวกัน (เช่นกรณีการโอนถ่ายแหล่งจ่ายไฟฉุกเฉินกลับสู่แหล่งจ่ายไฟพื้นฐาน Emergency to Normal) แผงควบคุมจะตรวจสอบเฟสของแหล่งจ่ายไฟทั้งสองได้และส่งสัญญาณโอนถ่ายให้

แก่สวิตช์เมื่อเฟสของแหล่งจ่ายไฟทั้งสองตรงกันแล้ว

- การทำงานและการตั้งค่าของแผงควบคุมสวิตช์มีดังนี้

การตรวจจ่ายแรงดันและความถี่ของแหล่งจ่ายไฟเมื่อ

11.5.1 Normal Source Voltage Drop –Out ปรับตั้งได้ระหว่าง 70–98 % ของพิกัดแรงดันใช้งานเพื่อสิ่งไหนเครื่องยนตทำงานและเตรียมใช้ไฟฟ้าจากแหล่งจ่ายไฟฉุกเฉิน

11.5.2 Normal Source Voltage Pick –Up ปรับตั้งได้ระหว่าง 85–100 % ของพิกัดแรงดันใช้งานเพื่อกลับไปที่แหล่งจ่ายไฟฟ้าพื้นฐาน

11.5.3 Emergency Source Voltage Drop – Out ปรับตั้งได้ระหว่าง 70–98% ของพิกัดแรงดันใช้งาน

11.5.4 Emergency Source Voltage Pick – up ปรับตั้งได้ระหว่าง 85–100% ของพิกัดแรงดันใช้งาน

11.5.5 Engine Starting Time Delay ปรับตั้งได้ระหว่าง 0–6 วินาที เพื่อหน่วงเวลาสตาร์ทเครื่องยนต์ เมื่อแหล่งจ่ายไฟฟ้าพื้นฐานขัดข้อง

11.5.6 Normal – To – Emergency Time Delay ปรับตั้งได้ระหว่าง 0–60 นาที เพื่อหน่วงเวลาการโอนถ่ายไปสู่แหล่งจ่ายไฟฉุกเฉินหลังจากที่แรงดันและความถี่ของแหล่งจ่ายไฟฉุกเฉินทำงาน

11.5.7 Emergency – To – Normal Time Delay ปรับตั้งได้ระหว่าง 0–60 นาที เพื่อหน่วงเวลาการโอนถ่ายไปสู่แหล่งจ่ายไฟพื้นฐานหลังจากที่แรงดัน และความถี่ของแหล่งจ่ายไฟพื้นฐานกลับมาเป็นปกติ

11.5.8 Engine Cool – Down Timer ปรับตั้งได้ระหว่าง 0–60 นาที เพื่อหน่วงเวลาการดับเครื่องยนต์หลังการโอนถ่ายกลับสู่แหล่งจ่ายไฟพื้นฐานแล้ว

- 11.5.9 Engine Exerciser
 - สามารถตั้งโปรแกรมให้เครื่องยนต์ทำงานเป็นเวลาตั้งแต่ 1 นาที ถึง 24 ชั่วโมงและวันภายในสัปดาห์
 - สามารถโปรแกรมนในการเดินเครื่องยนต์ทำงานได้ถึง 7 โปรแกรม
 - เมื่อเครื่องยนต์ทำการทดสอบแล้วก็สามารถโปรแกรมให้มีการโอนถ่ายโหลด(Load) หรือไม่โอนถ่ายโหลดได้

11.6 ATS ทุกตัวจะต้องผ่านการทดสอบการทนกระแส (WITHSTAND AND CLOSING TEST) ตามมาตรฐาน UL1008 ซึ่งระบุเวลาในการทนกระแสลัดวงจรได้ 1 1/2 และ 3 ไซเคิล ไม่อนุญาตให้ใช้อุปกรณ์ใดๆ ที่ไม่ผ่านการทดสอบดังกล่าว

11.7 โรงงานผู้ผลิต ATS จะต้องผ่านมาตรฐาน ISO9001 (ISO9001 International Quality Standard)

12. AUTOMATIC CAPACITOR BANK

12.1 AUTOMATIC CPAPCITOR BANK สำหรับปรับค่า POWER FACTOR ของระบบไฟฟ้า โดย CAPACITOR ต้องผลิตตามมาตรฐานของ IEC 60831 , VDE 0560 ,BS 1650, UNE 20827, UNE 20010 และ UL810

12.2 พิกัดของ AUTOMATIC MAN CAPACITOR BANK ต้องมีคุณสมบัติและสมรรถนะ ดังต่อไปนี้

- TYPE : INDOOR (TYPE POLYPROPYLENE FILM)
- NUMBER OF PHASE : 3
- RATED VOLTAGE(Un) : 400V
- RATED OVERVOLTAGE : 1.1 Un(440 VOLTS PERMANENT 24 HOURS)
- RATED FREQUENCY : 50/60 Hz
- MAXIMUM CURRENT : > 1.3 In
- RATED OUTPUT : ตามที่ระบุในแบบ
- SWITCHING STEP : ตามที่ระบุในแบบ
- DIELECTRIC LOSSES : <0.2 W/KVAR
- TOTAL CAPACITOR LOSSES : <0.4 W/KVAR
- HUMIDITY : 95 %
- DISCHARGE RESISTANCE : 75 V/3 MINUTES
 - TEMPERATURE RANGE : – 40/+55C (MAXIMUM)
- LIFE EXPECTANCY : > 130,000 h at category C
- CONTROL VOLTAGE : 220V
- DEGREE OF PROTECTION : IP 20 AND IP54 WITH TERMINAL COVER

12.3 ความต้องการด้านการออกแบบและการสร้าง CAPACITOR ต้องมีอุปกรณ์ควบคุมและประกอบกันเป็น

ชุด ติดตั้งภายในตู้เหล็กกันสนิม มีการระบายอากาศและการต่อลงดินเป็นอย่างดี อุปกรณ์ควบคุมและ

ป้องกัน ประกอบด้วย FUSE PROTECTION ทุก STEP ของ CAPACITOR BANK ขนาด FUSE และ CONTACTOR ต้องมีขนาดไม่น้อยกว่า 1.6 เท่าของ CAPACITOR และมีพิกัดกระแสลัดวงจรไม่น้อยกว่าจุดที่ติดตั้ง และมีชุดลดกระแสพุ่งเข้า (ชนิด RESISTANCE) ที่ FUSE แต่ละชุดจะมีระบบอัตโนมัติที่จะตัดทั้ง 3 FUSE เมื่อเกิด FUSE เสียหายเพียง 1 ชุด

CONTACTOR ต้องเป็นชนิด HEAVY DUTY TYPE และมีชุดลดกระแสพุ่งเข้า (ชนิด RESISTANCE)

DISCHARGE COIL (หรือเป็นแบบ BUILT IN ใน CAPACITOR)

KVAR CONTROLLER เป็นแบบ ELECTRONIC CONTROL 220 V., CYCLIC OPERATION.

POWER FACTOR METER.

INDICATING LAMP

AUTOMATIC AND MANUAL SWITCH

TARGET P.F. ADJUSTABLE

STARTING CURRENT SETTING(C/K)

อุปกรณ์ควบคุมต้องติดตั้งอยู่ส่วนบนของแต่ละ UNIT, CAPACITOR BANK ต้องเป็น

แบบที่สามารถดัดแปลงและต่อเติมได้โดยไม่มีผลต่อการทำงานของตัวอื่นๆ AUTOMATIC CAPACITOR BANK ต้องประกอบสำเร็จและทดสอบคุณสมบัติ และการทำงานมาแล้วจากโรงงานก่อนนำมาติดตั้งเข้ากับระบบการติดตั้ง ผู้รับจ้างต้องติดตั้ง AUTOMATIC CAPACITOR BANK ตามคำแนะนำของบริษัทผู้ผลิต และติดตั้งไว้ในแบบทุกประการ ผู้รับจ้างต้องทำการทดสอบการใช้งานของเครื่อง AUTOMATIC CAPACITOR BANK ทั้งระบบตามหลักวิชาการ โดยมีผู้ว่าจ้างร่วมในการทดสอบด้วย

13. ระบบดับเพลิงใหม่อัตโนมัติภายในแผงสวิตช์จ่ายไฟฟ้ารวม

13.1 ขอบเขตการทำงาน

กำหนดให้ผู้รับจ้างจะต้องติดตั้งระบบดับเพลิงแบบอัตโนมัติภายในตู้ Main Distribution Board (MDB & EMDB) และตู้ควบคุมระบบไฟฟ้าอื่นๆ (หากมีระบุเพิ่มเติมในแบบ) เพื่อเป็นการป้องกันการเกิดเหตุเพลิงไหม้ขึ้นจากภายในตู้

- ผลิตภัณฑ์ที่อนุมัติให้ใช้งาน Firepro,Dynameco,Fireman

13.2 ข้อกำหนดผลิตภัณฑ์

13.2.1 เป็นอุปกรณ์ดับเพลิงที่ทำงานได้โดยอัตโนมัติ สารดับเพลิงเป็นแบบ Aerosol เมื่อทำงานจะเปลี่ยนสภาพจากของแข็ง (SKB Compound) เป็นละอองปกคลุมพื้นที่ในลักษณะสารแขวนลอยและการเปลี่ยนสภาพเป็นแบบ Total Flooding สามารถลอยตัวปกคลุมเพื่อดับเพลิงไม่น้อยกว่า 100 นาที

13.2.2 อุปกรณ์ที่ใช้ให้เป็นไปตามมาตรฐาน NFPA 2010 และเป็นผลิตภัณฑ์ที่ได้รับการรับรองมาตรฐานจาก UL หรือ FM

13.2.3 สารดับเพลิงต้องไม่ทำให้อุปกรณ์ไฟฟ้าเกิดความเสียหายและสามารถทำความสะอาดได้ง่าย

13.2.4 การบรรจุสารดับเพลิงต้องอยู่ในภาชนะบรรจุไร้แรงดัน

13.2.5 สารดับเพลิงและส่วนประกอบอื่นๆต้องไม่มีสารประกอบจำพวกเชื้อปะทุ (non-pyrotechnic)

13.2.6 สามารถดับเพลิงที่เกิดจากเชื้อเพลิง แบบ Class A , B , C

13.2.7 การดับเพลิงใช้วิธีการแทรกแซงปฏิบัติการการเผาไหม้ โดยไม่ลดปริมาณออกซิเจนภายในพื้นที่ป้องกัน

13.2.8 สารดับเพลิงต้องมีค่าความดันจนวนจนถึงแรงดัน 24 KV.

13.2.9 อายุการใช้งานอย่างน้อย 15 ปี

14. อุปกรณ์และเครื่องวัดสำหรับแผงจ่ายไฟฟ้ารวม

แผงสวิตช์จ่ายไฟฟ้ารวมจะต้องมีอุปกรณ์เครื่องวัดและอุปกรณ์ประกอบ เช่น Control Wiring, Mimic Bus, Name Plate และอื่น ๆ ตามข้อกำหนดในบท "เครื่องวัดและอุปกรณ์ประกอบสำหรับแผงสวิตช์จ่ายไฟฟ้า"

15. การติดตั้ง

แผงสวิตช์ฯ ที่ติดตั้งในสถานที่ใช้งานจริงต้องยึดติดกับฐานที่ตั้งด้วยน็อต จำนวนไม่น้อยกว่า 4 จุดตามมุมทั้งสี่อย่างแน่นหนา ในกรณีที่เป็นพื้นคอนกรีต น็อตที่ใช้ต้องเป็นแบบ Expansion Bolt


16. การทดสอบ

การทดสอบประจำโรงงานผู้ผลิต (Routine Test) ตามมาตรฐาน IEC 439–1 จะต้องทำการทดสอบดังต่อไปนี้

- ตรวจสอบการทำงานตามวงจรควบคุมทางด้านไฟฟ้า (Wiring, Electrical Operation)
- ตรวจสอบค่าความเป็นฉนวนไฟฟ้า (Dielectric test)
- ตรวจสอบการป้องกันทางด้านไฟฟ้า (Protective measures)
- ตรวจสอบ ค่าความต้านทานฉนวนไฟฟ้า (Insulation resistance)
- นอกจากการทดสอบที่โรงงานผู้ผลิตตามความเห็นชอบของผู้ว่าจ้าง เมื่อมีการติดตั้งในสถานที่ใช้งานแล้ว ต้องตรวจทดสอบอย่างน้อยดังนี้
- ตรวจสอบค่าความเป็นฉนวนไฟฟ้าของอุปกรณ์ภายในแผงสวิตช์ฯ ทั้งหมด
- ตรวจสอบค่าความเป็นฉนวนไฟฟ้าของสายป้อน (Feeder) ต่างๆ ที่ออกจากแผงสวิตช์ฯ
- ตรวจสอบระบบการทำงานของอุปกรณ์ต่างๆ เพื่อทดสอบความถูกต้อง
- ในขั้นตอนการตรวจสอบจะต้องให้ผู้ควบคุมงานรวมตรวจสอบที่โรงงานและเห็นชอบพร้อมอนุมัติผลการตรวจสอบ

17. เครื่องมือบำรุงรักษา

- ที่ข่างแผงสวิตช์ฯ แต่ละชุด ให้ติดตั้งเครื่องมือสำหรับเปิดบานประตูด้านหน้า 1 (หนึ่ง) อัน โดยมีระบบติดรัดไว้กับแผงสวิตช์ฯ ให้สูงประมาณ 1.80 ม
- ให้จัดชุดเครื่องมือบำรุงรักษา ประกอบด้วยเครื่องเปิดบานประตูด้านหน้า (หนึ่ง) อัน ไขควงสำหรับถอดสกรูยึดแผ่นโลหะ 1 (หนึ่ง) อัน Torque Wrench ขนาดที่เหมาะสม 1 (หนึ่ง) อัน พร้อมหัวสำหรับขันสลักและแป้นเกลียวที่ใช้ยึดบัสบาร์ และสวิตช์ติดตอนฯ ครบทุกขนาดที่ต้องใช้ 1 (หนึ่ง) ชุด และกล่องโลหะสำหรับใส่เครื่องมือทั้งหมด ชุดเครื่องมือบำรุงรักษานี้ ให้จัดให้ตามจำนวนที่กำหนดในรายการ

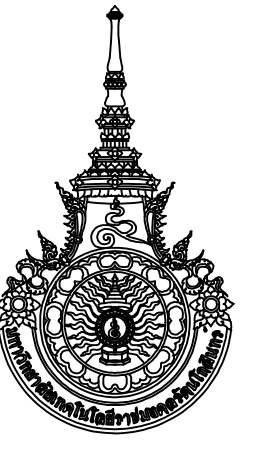 RAJAMANGALA UNIVERSITY OF TECHNOLOGY RATTANAKKOSIN ARCHITECTURE AND ENGINEERING DESIGN BUREAU 96 MOO 3, T.SALAYA PHUTHAMKONTHON WAKHONGPATHOM 73170 Tel. : 02441 6000 E-Mail : www.rmutr.ac.th	
PROJECT อาคารเฉลิมพระเกียรติการศึกษาทางไกลผ่านดาวเทียม ด้านถนนเอก อําเภอทิวหิน จังหวัดประจวบคีรีขันธ์ จำนวน 1 รายการ	
OWNER มหาวิทยาลัยเทคโนโลยีราชมงคลรัตนโกสินทร์	
SITE LOCATION มหาวิทยาลัยเทคโนโลยีราชมงคลรัตนโกสินทร์ วิทยาเขตวังไกลกังวล	
CHANCELLOR อธิการบดี ศศ.พิเศษ วสุนธราภิวัฒก์	
PROJECT ADVISER รองอธิการบดี อาจารย์ศิลป์ปะ ต๋วงมั่ง	
DIRECTOR OF ARCHITECTURE AND ENGINEERING ผู้อำนวยการ สำนักงานออกแบบสถาปัตย์กรรมและวิศวกรรม ศศ. ธรวัชชัย จันทนา	
ARCHITECT นายศิลป์ปะ ต๋วงมั่ง สสค 2044	
STRUCTURE ENGINEER นายสายัณห์ ต๋วงมั่ง สย 6489 นายสมศุภย์ ต๋วงมั่ง สย 7445	
SANITARY ENGINEER นายประสาร บุญเจริญ ภส 1865	
ELECTRICAL ENGINEER นายเกรียงไกร ภมรพล สฟก. 1682	
REVISION	
DATE 29.07.2563	
DRAWING ข้อกำหนดแผงสวิตช์จ่ายไฟฟ้ารวม	
DWG.NO. EE—G—05	TOTAL 210
REMARK 1. ให้ใช้ค่าตามที่ระบุในแบบเท่านั้น สำหรับค่าแบบ 2. ระบุค่าในแบบการติดตั้งที่สถานที่จริง ไม่ป็นที่จำกัด ขนาดค่า ไม่ผู้ใดที่ละเลยการปฏิบัติตามมาตรฐานที่กำหนด และอาจมีข้อผิดพลาด	

ระบบและวิธีการติดตั้ง

1. ระบบไฟฟ้า

- 1.1 ระบบไฟฟ้าแรงสูง ให้ใช้ตามระบบที่มีการไฟฟ้าท้องถิ่นกำหนด
- 1.2 ระบบไฟฟ้าแรงต่ำ ให้ใช้ระบบ 380/220 โวลต์ 3 เฟส 4 สาย 50 เฮิรตซ์
- 1.3 ระบบลิขของสายไฟและบัสบาร์
- 1.3.1 ระบบไฟฟ้า 380/220 โวลท์ 3 เฟส 4 สาย ให้ใช้ระบบดังนี้
- สายเฟส A ใช้สีด้า
- สายเฟส B ใช้สีแดง
- สายเฟส C ใช้สายสีน้ำเงิน
- สายศูนย์ ใช้สีขาว หรือเทาอ่อน
- สายดิน ใช้สีเขียว หรือสีเขียวแถบเหลืองหรือใช้สายทองแดงเปลือย

- 1.3.2 ระบบไฟฟ้า 220 โวลท์ 1 เฟส 2 สาย ให้ใช้ระบบติดตั้งนี้
- สายเฟส ใช้สีดำ
- สายศูนย์ ใช้สีขาว หรือเทาอ่อน
- สายดิน ใช้สีเขียว หรือสีเขียวแถบเหลืองหรือใช้สายทองแดงเปลือย
- 1.3.3 สายขนาดใหญ่และสายอื่นที่มีกำหนดเฉพาะสีแดง ให้ใช้ได้ แต่ต้องใช้สี หรือเทปสีทำเครื่องหมายที่สายไฟทุกแห่งที่มีการต่อสาย และการต่อเข้าตัวของอุปกรณ์ไฟฟ้า
- 1.3.4 บัสบาร์ (Bus bar) ให้ทำสีหรือเทปสีตามระบบติดตั้งกล่าวข้างต้น

2. การต่อลงดิน (Grounding System)

- 2.1 การตกลงดิน ต้องทำให้ได้ครบตามความต้องการของข้อ
บังคับนี้

- 2.1.1 ประกาศกระทรวงมหาดไทยในเรื่อง "ความปลอดภัยเกี่ยวกับไฟฟ้า"

- ”หมวด 6”
- 2.1.2 กฎของการไฟฟ้าท้องถิ่น
- 2.1.3 มาตรฐานของ NEC
- ถ้ามีการขัดแย้งกันในเรื่องข้างต้นดังกล่าว จะต้องเลือกทำตามข้อบังคับที่เข้มงวดมากที่สุด

- 2.2 สิ่งที่ต้องตกลงดิน สิ่งต่อไปต้องตกลงดิน
- 2.2.1 สายศูนย์ (Neutral)
- 2.2.2 เบลิก หรือโครง หรือฝาคอบหรือที่ล่อมที่เป็นโลหะ
ของอุปกรณ์ไฟฟ้าทุกอย่าง

- 2.2.3 ทางเดินสายที่เป็นโลหะ ท่อน้ำที่เป็นโลหะ โครง
 ลัพที่ที่เป็นโลหะครอบและทางวิ่งของเครื่องยกไฟฟ้าหรือสิ่งอื่นที่เป็น
 โลหะและไม่ได้ทำหน้าที่ให้กระแสไฟฟ้าไหลผ่าน แต่อาจมีกระแส
 ไฟฟ้ารั่วไหลมาไม่ถึง

- 2.3 วิธีดัดที่ใช้ในการดัดลงดิน
- 2.3.1 สายดินต้องมีความสมบัติตามที่กำหนดในเรื่องที่กล่าวถึงสายไฟเป็นสายเปลือยหรือหุ้มฉนวนสีเขียวหรือสีเขียวแถบเหลืองมีขนาดตามที่กำหนด
- 2.3.2 วางเดินสายไฟและท่อร้อยสายไฟที่เป็นโลหะ ไม่ให้ใช้เป็นสายดิน

- 2.3.3 หลักรีดดิน โดยปรกติให้ใช้แท่งเหล็กฉาบทองแดงกลมมีเส้นผ่าศูนย์กลางไม่เกิน 15.87 มม (3/4 นิ้ว) มีความยาวไม่น้อยกว่า 3,000 มม ในกรณีที่ต้องการปักหลักดินให้ลึกกว่า 3,000 มม อาจจะใช้แท่งเหล็กฉาบทองแดงที่มีขนาดความยาวต่าง ๆ ได้ โดยใช้ข้อต่อแบบมีเกลียวต่อให้ได้ความยาวตามต้องการที่ติดสายดินเข้ากับหลักดิน ต้องทำด้วยโลหะที่ไม่ก่อร่อน และไม่ปฏิกิริยาที่เรียกว่า Galvanic Action กับสายดิน และหลักดิน ในกรณีที่สภาพดินไม่เหมาะสมอาจใช้แท่งเหล็กหัวทองแดง หรือชุบสังกะสีหนาอย่างน้อย 6.35 มม ขนาดอย่างน้อย 0.186 ตร.ม

- 2.4 วิธีการต่อลงดิน
- 2.4.1 วิธีการต่อลงดินนี้ใช้กับระบบไฟดันแรงต่ำ 380/220 โวลต์ 3 เฟส 4 สาย 50 แอมป์ ใช้สายศูนย์ต่อลงดิน
- 2.4.2 สายดินที่ต่อลงดินจะต้องมีการป้องกันไม่ให้ขาดหรือเป็นอันตรายได้
- 2.4.3 หลักรูปร่างจะต้องปักลงดินอย่างน้อย 3,000 มม. เมื่อติดตั้งแล้วต้องวัดค่าความต้านทานว่ามีไม่เกิน 5 โอห์ม ถ้าเกินให้ปักหลักดินขนาดเท่าเดิมเพิ่มตามที่ต้องการ โดยอยู่ห่างจากหลักดินอันแรกไม่น้อยกว่า 1,830 มม. แล้วตอปลายดินเชื่อมเข้าหากัน
- 2.4.4 การเชื่อมตอปลายดินกับสายดิน สายดินกับหลักดินให้ใช้ Exothermic Welding หรือ Compression Connector ที่ทำสำหรับใช้กับระบบสายดิน และรับรองให้สภาพเป็นอันที่เทียบเท่า
- 2.4.5 การต่อลงดินกับอุปกรณ์ ให้ใช้ทางปลาและสลักเกลียว

3. การติดตั้งทอรอยสาย

- 3.1 การติดตั้งทั่วไป
- 3.1.1 การติดตั้งท่อร้อยสายให้เล็กลงขนาดและชนิด ตามประกาศกระทรวงมหาดไทย กฎของการไฟฟ้าท้องถิ่น หรือตามข้อกำหนดใน NE Code ข้อ 300 อย่างใดอย่างหนึ่งที่ใช้หมวดชีวิตดีกว่า นอกจากนี้ได้ระบุเป็นอย่างอื่นในแบบหรือข้อกำหนด ท่อโดยทั่วไปที่ไม่ได้ระบุชนิดให้หมายถึงท่อ EMT และถ้าไม่ได้ระบุขนาดให้หมายถึงท่อขนาด 1/2 นิ้ว
- 3.1.2 ข้อต่อท่อที่อยู่นอกอาคารหรือฝังในคอนกรีตใช้ชนิดกันน้ำ

- 3.1.3 ทอรอยสายที่ไม่ใช่โลหะหุ้มฉนวน ให้ใช้ทองหรือ
ข้อต่อโค้งที่รีตีมีความโค้งเพียงพอหรือใช้กล่องต่อสายยกเว้นท่อ PVC ที่
ยอมให้ทำท่อให้โค้งได้โดยวิธีใช้ความร้อน แต่ต้องทำให้ท่อเสียหาย
หรือตีบเล็กเกินควร

- 3.1.4 ปลายท่อต้องทำให้หมดความคมด้วยเครื่องมีอลบคม (Reamer) ท่อต่อเข้ากับท่อสายและกล่องอื่นต้องมีข้อต่อเข้ากับกล่องไฟไว้ จุดจ่ายไฟฟ้าจุดและสวิตซ์ต้องมีกล่องต่อสายเหล็กอบสังกะสี (Outlet Box) ขนาดที่เหมาะสม

- 3.1.5 ตัวยึดและตัวแขวน ให้ใช้เหล็กอาบสังกะสีทั้งหมด
- 3.2 การใช้ท่อ
- 3.2.1 ท่อร้อยสายทั่วไปที่ฝังในคอนกรีตให้ใช้ท่อ IMC และต้องฝังอยู่ในเนื้อคอนกรีตที่มีความหนาไม่น้อยกว่า 50 มม.
- 3.2.2 ท่อเดินฝังข้างผนังหรือในเสา อนุญาตให้ใช้ท่อ EMT ได้ แต่อุปกรณ์ประกอบท่อทั้งหมดต้องเป็นชนิด ป้องกันน้ำ

- 3.2.3 ท่อเดินลอยในฝ้า หรือท่อเดินลอยที่ระดับสูง
กว่า 2,500 มม. และปลอดภัยจากอันตราย ที่อาจเกิดจาก
การกระแทกจากภายนอกให้ใช้ท่อชนิด EMT
- 3.2.4 ท่อเดินลอยที่ระดับต่ำกว่า 2,500 มม. ให้ใช้
ท่อ IMC

4. การเดินสายและเครื่องประกอบกรเดินสาย

- 4.1 การติดตั้งสายไฟในทางเดินสายไฟโดยทั่วไป
- 4.1.1 การติดตั้งสายไฟ ผู้รับจ้างต้องตรวจก่อนว่าสายไฟมีสภาพดี ถูกต้องตามข้อกำหนดของสายไฟประเภทที่จะใช้นั้น ๆ ในกรณีที่ผู้รับจ้างเป็นผู้จัดหาสายไฟและผู้รับจ้างพบว่าสายไฟนั้น ๆ มีสภาพไม่ถูกต้องตามข้อกำหนด ผู้รับจ้างต้องแจ้งให้ผู้ว่าจ้างทราบและต้องโยงมาสายไฟนั้น ๆ ไปติดตั้ง
- 4.1.2 ผู้รับจ้างจะติดตั้งสายไฟในทางเดินสายไฟได้ต่อ

เมื่อได้ติดตั้งทางเดินสายไฟในช่วงนั้น ๆ เรียบร้อยและยึดอยู่กับที่มัน
คงดีแล้ว

- 4.1.3 ก่อนร้อยสายไฟเข้าในทางเดินสายไฟใด ๆ จะต้องตรวจดูก่อนว่าสายไฟแต่ละเส้นมีขนาด ชนิดและสีถูกต้อง และทางเดินสายไฟมีขนาดถูกต้อง ถ้ามีสิ่งหนึ่งสิ่งใดไม่ถูกต้องจะต้องแก้ไขเสียก่อน

- 4.1.4 ก่อนร้อยสายไฟเข้าในทางเดินสายไฟใด ๆ จะต้องตรวจก่อนว่าไม่มีวัตถุที่จะเป็นอันตรายต่อฉนวน หรือเปลือกนอกของสายไฟ ถ้ามีจะต้องนำออกเสียก่อนและทำความสะอาดทางเดินสายไฟให้เรียบร้อยในการทำความสะอาดแล้วใช้วัสดุที่จะเป็นอันตรายต่อทางเดินสายไฟ หรือฉนวนหรือเปลือกนอกของสายไฟ

- 4.1.5 ในการร้อยสายเข้าทางเดินสายไฟ ต้องระวังไม่ให้เกิดแรงดึงในสายเกินกว่าที่ผู้ผลิตสายแนะนำไว้ อันอาจจะทำให้สายไฟเสียหายได้ ถ้าพบว่ามีแรงดึงในสายสูงถึงระดับที่ผู้ผลิตสายแจ้งไว้ ต้องหยุดการดึงสายเพื่อหาสาเหตุและแก้ไขก่อนจึงจะดึงสายต่อไปได้

- 4.1.6 สายไฟที่เดินเข้าไปในแผงจ่ายไฟ หรืออุปกรณ์อื่นที่คล้ายกัน จะต้องจัดให้เป็นระเบียบโดยใช้เชือกหรือสายรัด ผูกหรือรัดไว้เป็นหมวดหมู่

- 4.1.7 สายไฟแต่ละเส้นจะต้องมีการทำเครื่องหมายให้ทราบได้ถึงวงจร และหน้าที่ของสายไฟนั้น ๆ เครื่องหมายเหล่านี้ให้ทำไว้ที่สายตรงที่อยู่ในกล่องถึงสายกล่องต่อสายและ/หรือในบ็อกซ์สายและตรงปลายที่ต่อสายเข้าอุปกรณ์ ถ้าในแบบได้ระบุชื่อหรือเครื่องหมายที่แสดงถึงวงจรหรือหน้าที่ของสายไฟนั้น ๆ ไว้ให้ทำเครื่องหมายให้ตรงกับที่ระบุไว้ในแบบ

- 4.1.8 สายไฟที่ติดตั้งในทางเดินสายไฟที่เดินในแนวดิ่ง จะต้องยึดให้มั่นคง โดยทำตามมาตรฐานใน NEC

- 4.1.9 เมื่อร้อยสายขาทางเดินสายไฟแล้ว ต้องเหลื
ปลายสายไว้ให้เพียงพอสำหรับตัดเข้าที่กล่องต่อสายหรืออุปกรณ์ต่าง ๆ
หากตัดสั้นเกินไปหรือไม่พอเพียงสายไฟที่ร้อยไปแล้วจะต้องเปลี่ยนใหม่
และหาม้วนของ ถ้าไปใช้ก็โดยผู้รับจ้างต้องเป็นผู้รับผิดชอบค่าใช้จ่าย
ในการนี้

- 4.1.10 การต่อสายขนาด 6 ตร.มม. หรือเล็กกว่าให้ต่อด้วย Pressure Connector หรือ Wire nut สายที่มีขนาดโตกว่าให้ใช้
 ต่อด้วย Compression Connector ถ้าหัวต่อสายเป็นโลหะเปลี่ยนต้อง
 ใช้ Vinylastic Plastic Tape พันโดยทับกันประมาณ 50% 3 ชั้น
 เพื่อให้พันเลาะเข้าไปหาลายไฟประมาณ 2 เท่าของเส้นผ่าศูนย์กลางสาย
 ไฟ

- 4.1.11 เมื่อร้อยสายหรือเดินสายแต่ละช่วงแล้วเสร็จ และโดยที่ยังไม่ต่อสายไปหาสายช่วงอื่น ๆ หรือยังไม่ต่อ เข้าสู่ อุปกรณ์ ให้ทดสอบก่อนว่าสายแต่ละเส้นไม่ขาดและไม่ร่วลงสู่ทางเดิน สาย หรือรั่วไปหาสายเส้นอื่น ๆ ทุกเส้นที่อยู่รวมในทางเดินสายเดียวกัน วิธีทดสอบให้ใช้ตามที่กำหนดในมาตรฐานของสาย ประเภทที่ใช้ในนั้น ๆ ถ้ามีสายเสียต้องเปลี่ยนและทดสอบใหม่ โดยผู้ รับจ้างเป็นผู้รับผิดชอบค่าใช้จ่าย ในการนี้

- 4.1.12 สายไฟที่เดินออกจากทางเดินสายเข้าในแผงจ่ายไฟ แผงจ่ายไฟย่อยหรือตู้ปรกรณ์อื่น ๆ ต้องจัดให้เป็นหมวดหมู่ได้ระเบียบโดยใช้เชือกหรือที่รัดสาย สายไฟที่ยาวเกินจำเป็นต้องตัดทิ้งปลายที่ต่อเข้าขั้วต่อที่อุปกรณ์ทุกอย่างต้องต่อให้แน่น


- 4.1.13 ขนาดสายป้อนอาจมีการเปลี่ยนแปลงตามภาระการใช้ไฟฟ้าที่แท้จริง จึงให้ผู้รับจ้างขอรับทราบขนาดที่แน่นอนจากผู้ว่าจ้าง และผู้รับจ้างอื่น ๆ ที่เกี่ยวข้องก่อนดำเนินการวางท่อร้อยสายไฟและดึงข้อสายไฟ

- 4.1.14 การเดินสายไฟฟ้าขนาดเล็กโดยไม่มีท่อร้อยสาย
ให้ใช้เข็มขัดดลุมิเนียม ปิดสาย โดยเพิ่มขัดต้องมียะยะห่างกันไม่
เกิน 150 มม.

- 4.1.15 การต่อสายโทรศัพท์ และสายสัญญาณให้ต่อใน
กล่องต่อสาย และต้องใช้หัวต่อแบบที่ไม่ต้องปกกสายโดยมีวัสดุใส่เพื่อ
กันความชื้น

- 4.2 การเดินสายในท่อ
- 4.2.1 ถ้าประสงค์จะใช้หลอดดึงสาย ผู้รับจ้างต้องจัดหาเองและจะร้อยลวดดึงสายได้ เมื่อได้ติดตั้งท่อสายไฟในช่องที่จะร้อยลวดดึงสายเรียบร้อยแล้ว ยึดอยู่กับที่มั่นคงดีแล้ว

- 4.2.2 ให้ร้อยสายไฟที่จะเดินในท่อร้อยสายไฟพร้อมกันทั้งชุดในคราวเดียว ถ้าประสงค์จะใช้วัสดุที่ช่วยลดความผิดในการร้อยสาย จะต้องใช้วัสดุที่ไม่เป็นอันตรายต่อท่อร้อยสาย หรือฉนวนหรือเปลือกนอกของสายไฟและต้องเป็นวัสดุที่ได้อบอบมิดให้ใช้ได้

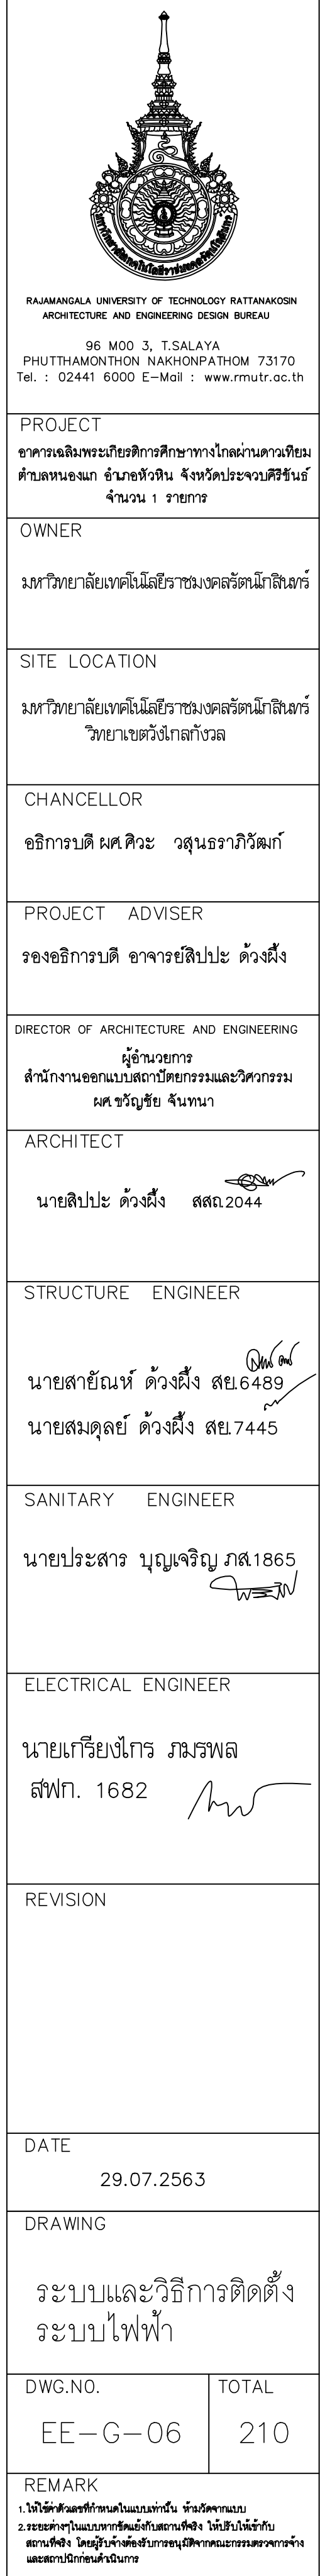

4.2.3 สายไฟที่เดินระหว่างทางเข้าและทางออกของท่อร้อยสาย แต่ละช่วงจะต้องเป็นความยาวเดียวกันไปตลอด ห้ามต่อสายในท่อร้อยสาย การต่อสายจะทำโดยเฉพาะในกล่องที่เป็นทางเข้าออกของสายเท่านั้น

4.2.4 ขนาดของท่อร้อยสายที่กำหนดเป็นขนาดขั้นต่ำ และจำนวนสายในท่อที่แสดงในแบบ ได้แสดงไว้เพื่อเป็นแนวทางเท่านั้น จำนวนสายที่แสงในแบบ โดยเฉพาะวงจรดวงโคมและดาวน์ไลต์อาจคลาดเคลื่อนได้จึงให้ผู้รับจ้างตรวจสอบความถูกต้องของขนาดท่อและจำนวนสายก่อนการเสนอราคา หากขนาดท่อเล็กไปหรือจำนวนสายไม่ถูกต้องให้เปลี่ยนทำให้ถูกต้อง ขนาดท่อให้ถือตามมาตรฐานประกาศกระทรวงมหาดไทยฯ ทั้งนี้โดยถือว่าผู้เสนอราคาได้เสนอราคาไว้ในฐานที่จะต้องทำให้ถูกต้องด้วยแล้วจึงจะไม่มีการเพิ่มราคาให้จากราคาที่ได้เสนอไว้ในกรณีที่จำเป็น ต้องมีการเปลี่ยนขนาดท่อ และจำนวนสายให้ถูกต้อง

4.2.5 ท่อร้อยสายไฟฟ้าต้องอยู่ห่างจากท่อร้อยสายโทรศัพท์ ไม่น้อยกว่า 51 มม ห้ามร้อยสายโทรศัพท์ผ่านเข้าไปในกล่องต่อสายหรือท่อร้อยสายเดียวกับสายไฟฟ้า

4.3 การเดินสายในรางร้อยสาย (Wireway)

4.3.1 พื้นทีหน้าตัดทั้งหมดของสายไฟทุกเส้นที่เดินในรางร้อยสายเมื่อรวมกันแล้วต้องไม่เกิน 20% ของพื้นที่หน้าตัดภายในของรางร้อยสายตรงช่วงที่สายเดินผ่านไป จำนวนสายไฟที่เดินใน Wireway ต้องไม่เกิน 30 เส้น โดยไม่นับรวมสายที่มีกระแสไฟไหลเพียงชั่วคราวหรือสายดิน ทั้งนี้มีข้อยกเว้นตามมาตรฐาน NEC

4.3.2 การต่อสายหรือต่อแยกสายใน Wireway เมื่อทำแล้วต้องพันสายตรงที่ต่อดวยเทปให้เรียบร้อยทั้งสายไฟข้อต่อ และวัสดุอื่น ๆ ที่ใช้ในการต่อสายต้องกินเนื้อที่รวมกันไม่เกิน 75% ของพื้นที่หน้าตัดภายใน ช่องว่างร้อยสาย

4.4 การเดินสายในรางวางสาย (Cable Tray)

4.4.1 เมื่อต้องการต่อสายไฟในช่วงที่เดินในรางวางสาย ต้องต่อสายและพันเทปปิดข้อต่อด้วยวิธีที่ยอมรับ ส่วนที่ต่อสายจะต้องไม่สูงพ้นขอบกันของรางวางสายขึ้นมา จุดที่ต่อสายต้องอยู่ตรงที่ ๆ เข้าถึงเพื่อการ ตรวจตราหรือบำรุงรักษาได้ง่าย

4.4.2 การเดินสายในรางวางสายทั้งที่อยู่ในแนวนอนและแนวตั้ง ต้องยึดสายที่เดินไปกับพื้นรางให้แน่นคง

4.4.3 ถ้ามีสายไฟที่ใช้งานแบบวงจรต่อขนานเดินในรางวางสาย ต้องจัดสายสำหรับวงจรต่อขนานนั้นรวมเป็นชุด ๆ โดยแต่ละชุดมีสายของไฟแต่ละเฟส สายศูนย์ไม่เกิน 1 เส้น และสายดิน (หากมี) ครบถ้วนในแต่ละชุด

4.4.4 จำนวนสายที่จะเดินได้ในรางวางสายแต่ละขนาด ต้องไม่เกินกว่าที่กำหนดใน NEC และต้องจัดวางสายในรางวางสายให้ได้ตามความต้องการของ NEC

1. การติดตั้งแผงสวิทช์จ่ายไฟย่อย สวิตช์ เค้ารับ ดวงโคม และอุปกรณ์ประกอบ

การติดตั้งอุปกรณ์ในข้อกำหนดนี้ต้องทำให้ถูกต้องตามกฎหมายที่กำหนดไว้ใน "ประกาศกระทรวงมหาดไทย" กฎของการไฟฟ้าท้องถิ่น" และ NEC ดังระบุไว้ในเรื่องเงื่อนไขทั่วไปและดังที่จะระบุต่อไปนี้

5.1 การติดตั้งแผงสวิทช์จ่ายไฟย่อย

5.1.1 การติดตั้งให้ติดลอยหรือฝังตามที่กำหนดในรายการการยึดติดกับผนังปูนให้ใช้ Expansion Bolt แบบปลอกโลหะยึด ถ้าเป็นผนังไม้หรือโลหะให้ใช้สลักเกลียวและแป้นเกลียวยึดแผงติดสูงจากพื้น 1,500 มม วัดถึงแนวศูนย์กลางของแผงหรือสูงตามที่จะกำหนดในระหว่างติดตั้ง แต่ส่วนที่สูงที่สุดของสวิทช์ติด ตอนต่องสูงไม่เกิน 1,900 มม นอกเหนือจากท่อที่ร้อยสายเข้าแผงแล้ว แผงที่ฝังจะต้องวางท่อย่างขนาด 25.4 มม (1 นิ้ว) อย่างน้อย 2 ท่อขึ้นไปทั้งไว้ในฝ้า และอีก 2 ท่อลงไปได้พื้น หรือจำนวน และ ขนาดตามที่กำหนดในแบบ การติดตั้งแผงสวิทช์จ่ายไฟย่อยกับโครงสร้างโลหะห้ามใช้วิธีเชื่อม

5.1.2 ที่อำนวยความสะดวกในการติดตั้งต่าง ๆ ที่ทำสำเร็จรูปมาจากผู้ผลิตแผงสวิทช์จ่ายไฟย่อย เช่น Knockout รูสำหรับร้อยสลักเกลียวเพื่อยึดตู้ ห้ามแก้ไขหรือทำเพิ่มเติม นอกจากจะได้รับอนุมัติก่อน

5.1.3 ผู้รับจ้างต้องหาวิธีป้องกันผิวและสีของแผงสวิทช์จ่ายไฟย่อยไม่ให้ถลอกเสียหาย ระหว่างการติดตั้งและก่อนส่งมอบงาน ถ้าเกิดการเสียหาย ผู้รับจ้างต้องเปลี่ยนของหรือซ่อมแซมให้เหมือนสภาพของเดิมหรือตามที่ผู้ว่าจ้างพอใจ โดยผู้รับจ้างต้องเสียค่าใช้จ่ายเอง

5.1.4 เมื่อติดตั้งแผงสวิทช์จ่ายไฟย่อย ต้องติดตั้งให้ส่วนล่างของตู้อยู่ในแนวนอนโดยผิดพลาดได้ไม่เกิน 0.5 มม ต่อ 150 มม การติดตั้งอุปกรณ์เข้าไปในตัว หรือร้อยสายไฟจะทำได้เมื่อยึดตัวตู้แน่นคงดีแล้วด้วย

5.1.5 ผู้รับจ้างต้องรักษาแผนป้ายสำหรับแสดงรายละเอียดของวงจรต่าง ๆ ประຈัติ์ไว้อย่างให้หาย และต้องกรอกรายการในแผนป้ายนั้น ๆ ให้ครบและถูกต้อง

5.2 การติดตั้งสวิทช์

5.2.1 สวิตช์ให้ติดสูงจากพื้น 1250 มม วัดถึงแนวศูนย์กลางของสวิทช์ หรือตามที่กำหนดในแบบ

5.2.2 สวิตช์ให้ติดตั้งเรียบในผนัง โดยใช้กล่องโลหะและต้องต่อลงดิน ยกเว้นในกรณีที่บ้านันต้องติดลอย ให้ติดตั้งโดยใช้กล่องโลหะหล่อแบบติดลอย นอกจากในกรณีที่ใช้สวิทช์พิเศษที่บ้านันต้องใช้กล่องพลาสติกแบบติดลอย จึงจะใช้ได้โดยได้รับความเห็นชอบจากผู้ว่าจ้าง

5.2.3 ในกล่องแต่ละกล่องที่ใช้ติดตั้งสวิทช์ ห้ามไม่ให้ติดตั้งสวิทช์เกินหนึ่งอัน ถ้ามีแรงดันไฟฟ้าระหว่างสวิทช์เกิน 300 โวลท์ ยกเว้นในกรณีทีติดตั้งแผนฉนวนกันระหว่างสวิทช์ หรือใช้สวิทช์แบบไม่มีชิ้นส่วนที่มีกระแสไฟไหลแตะต้องได้ จึงจะติดตั้งกันหลายอันในกล่องเดียวกันได้

5.3 การติดตั้งสวิตช์หรี่ไฟ (Dimmer Switch) ให้ติดตั้งเหมือนสวิตช์ทั่วไป

5.4 การติดตั้งเค๊า์รับ

5.4.1 เค๊า์รับทุกชนิดให้ติดสูงจากพื้น 300 มม วัดถึงแนวศูนย์กลางของเค๊า์รับหรือตามที่กำหนดในแบบ

5.4.2 การติดตั้งเค๊า์รับให้เท่าเหมือนการติดตั้งสวิทช์ดังกล่าวข้างต้น

5.5 การติดตั้งดวงโคม

5.5.1 การติดตั้งดวงโคม ผู้รับจ้างจะต้องตระเตรียมทุกอย่างไว้ให้พร้อมดวงโคมทุกดวงจะต้องติดตั้ง ณ ตำแหน่งซึ่งแสดงไว้ในแบบ ถ้ามีความจำเป็นต้องเปลี่ยนตำแหน่งใหม่ จะต้องได้รับความเห็นชอบจากผู้ว่าจ้างเสียก่อนจึงจะทำการไ้การติดตั้งดวงโคมทุกชนิด ผู้รับจ้างจะต้องทำให้มีความแข็งแรงทนทานและปลอดภัย ถ้าหากพบว่ามีสิ่งใดไม่เป็นไปตามความประสงค์ของผู้ว่าจ้าง ผู้ว่าจ้างมีสิทธิที่จะให้ผู้รับจ้างซ่อมแซมแก้ไข หรือติดตั้งใหม่ โดยไม่มีการเรียกร้องค่าใช้จ่ายเพิ่มเติมอย่างใด

5.5.2 ดวงโคมทุก ดวงในระบับการเดินสายแบบใช้ท่อร้อยสาย ต้องมีกล่องต่อสายติดตั้งต่างหาก ห้ามต่อสายจากท่อร้อยสายเข้าดวงโคมโดยตรง และห้ามร้อยสายวงจรย่อยทะลุดวงโคมไปยังจุดจ่ายไฟอื่น ๆ ให้ต่อสายได้เฉพาะตำแหน่งในกล่องต่อสาย

5.5.3 ดวงโคมชนิดฝังในฝ้าเพดานแต่ละดวง ต้องมีท่อร้อยสายชนิดอ่อนต่อจากกล่องต่อสายไปยังดวงโคม ท่อร้อยสายชนิดอ่อนนี้ต้องยาวพอที่จะทำให้สามารถถอดดวงโคมได้สะดวก

2. การป้องกันการฟุกร่อน

6.1 การป้องกันการฟุกร่อนต้องทำตามมาตรฐาน NEC

6.2 ท่อร้อยสายโลหะ และชิ้นส่วนที่เป็นโลหะซึ่งฝังในดิน ต้องทำด้วยสายประเภทแอลพีลต์ (เช่น พลาสติก) ให้ทั่วด้านนอกอย่างน้อย 3 ครั้ง โดยทำให่ถูกต้องตามกรรมวิธีที่ดี

6.3 ชิ้นส่วนที่เป็นเหล็กต้องป้องกันการฟุกร่อน โดยการอาบ

สังกะสีหรือพ่นสีกันสนิมหรือโดยวิธีอื่นใดที่เหมาะสมกับ สภาพของสถานที่ ทั้งนี้ให้ทำตามที่ผู้ว่าจ้างกำหนดหรือวินิจฉัย

6.4 การป้องกันการฟุกร่อนโดยใช้สีให้ทำดังนี้

6.4.1 ชัดผัดโลหะให้เรียบสะอาดและหมดสนิม แล้วล้างด้วยน้ำยาเพื่อล้างไขมันหรือน้ำมัน และสนิมออกจนโลหะสะอาดหรือใช้โลหะชนิด Elector Galvanized

6.4.2 พ่นสีรองพื้นชนิดกันสนิมให้ทั่วถึงทุกจุด เช่น Zinc phosphate. หรือ Etching primer เป็นต้น แล้วอบให้แห้ง

6.4.3 พ่นสีชั้นนอก ถ้าใช้สีน้ำมันต้องใช้ชนิดสีอบและพ่นอย่างน้อย 2 ชั้นหรือจะใช้สี Epoxy ชนิดผงพ่นแล้วอบก็ได้

7. รหัสและป้ายชื่อ

7.1 เพื่อความสะดวก แก่การซ่อมบำรุงในอนาคต จึงกำหนดให้จัดทำรหัสและป้ายชื่อกำกับวัสดุ – อุปกรณ์ที่ใช้ติดตั้งงานระบบไฟฟ้า และสื่อสารตามรายละเอียดในหัวข้อต่อไปนี้

7.2 ระบบไฟฟ้า ทั้งแรงสูงแรงต่ำให้ใช้สายไฟฟ้าที่มีรหัสดังต่อไปนี้

7.2.1 สีดำ สำหรับสายไฟฟ้า เฟส A

7.2.2 สีแดง สำหรับสายไฟฟ้า เฟส B

7.2.3 สีน้ำเงิน สำหรับสายไฟฟ้า เฟส c

7.2.4 สีขาว หรือเทาอ่อน สำหรับศูนย์ (Neutrol)

7.2.5 สีเขียว หรือเขียวคาดเหลือง สำหรับสายดิน

7.2.6 ในกรณีที่สายไฟฟ้ามีมาตรฐานผลิตเป็นเดียวให้ใช้ปลอก หรือเทป พีวีซี สี ตามกำหนดสวม หรือคาดไว้ที่ปลายไฟฟ้านั้นทั้ง 2 ด้าน

7.3 อุปกรณ์เดินสายไฟฟ้า แต่ละระบบให้มีรหัสดังต่อไปนี้

7.3.1 สีแดง สำหรับระบบไฟฟ้าปกติ

7.3.2 สีเหลือง สำหรับระบบไฟฟ้าฉุกเฉิน

7.3.3 สีเขียว สำหรับระบบโทรศัพท์

7.3.4 สีส้ม สำหรับระบบสัญญาณแจ้งเตือนเพลิงไหม้

7.3.5 สีขาว สำหรับระบบเสียง

7.3.6 สีน้ำเงิน สำหรับระบบรักษาความปลอดภัย ระบบ MATV และระบบ CCTV

7.3.7 สีฟ้า สำหรับ ระบบไฟฟ้าควบคุม


7.3.8 สีน้ำตาล สำหรับระบบนาฬิกาไฟฟ้า

7.3.9 สีเทา สำหรับระบบคอมพิวเตอร์

โดยให้หาสีคาดท่อร้อยสายไฟฟ้าทุก ๆ ระยะไม่เกิน 1 เมตร หรือหาที่อุปกรณ์ยึดจับท่อ (Clamp) ทุกอัน ส่วนกล่องต่อสาย – ฟักสายต่าง ๆ ให้หาสีภายในกล่อง และที่กล่องทุกกล่อง


7.4 ให้ทำป้ายชื่อแสดงชื่อ Feeder หรือ Branch Circuit ด้วยป้ายพลาสติกที่มีพื้นที่สีดำและแกะสลักเป็นตัวอักษรสีขาวติดไว้อย่างแน่นหนาส่วนขนาดของป้ายให้เหมาะสมกับวัสดุ – อุปกรณ์นั้น ๆ ตามความเห็นชอบของผู้คุมงาน

7.5 เครื่องหมาย “ ไฟฟ้าแรงสูง” ให้ใช้สีแดงพ่นบนแผงสวิทช์ท่อร้อยสายไฟฟ้าด้วยขนาดที่เหมาะสมและเห็นได้ชัดเจน

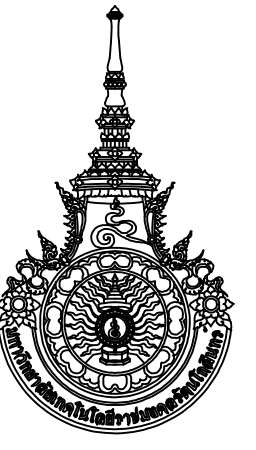 RAJAMANGALA UNIVERSITY OF TECHNOLOGY RATTANAKOSIN ARCHITECTURE AND ENGINEERING DESIGN BUREAU 96 MOO 3, T.SALAYA PHUTTHAMONTHON WAKHONGPATHOM 73170 Tel. : 02441 6000 E-Mail : www.rmutr.ac.th	
PROJECT	อาคารเฉลิมพระเกียรติการศึกษาทางไกลแนวทาวเทียม ตำบลหนองมะ อำเภอนาทม จังหวัดประจวบคีรีขันธ์ จำนวน 1 รายการ
OWNER	มหาวิทยาลัยเทคโนโลยีราชมงคลธัญบุรี
SITE LOCATION	มหาวิทยาลัยเทคโนโลยีราชมงคลธัญบุรี วิทยาเขตวังไกลกังวล
CHANCELLOR	อธิการบดี ศ.ศิวะ วสุนธราภิวัฒก์
PROJECT ADVISER	รองอธิการบดี อาจารย์ลิปะ ดั่งมั่ง
DIRECTOR OF ARCHITECTURE AND ENGINEERING	ผู้อำนวยการ สำนักงานออกแบบสถาปัตย์กรรมและวิศวกรรม ศ.ศิวะ จันทนา
ARCHITECT	นายลิปะ ดั่งมั่ง สสธ.2044
STRUCTURE ENGINEER	นายสายัณห์ ดั่งมั่ง สย.6489 นายสมคุณย์ ดั่งมั่ง สย.7445
SANITARY ENGINEER	นายประสาร บุญเจริญ ภส.1865
ELECTRICAL ENGINEER	นายเกรียงไกร ภมรพล สพก. 1682
REVISION	
DATE	29.07.2563
DRAWING	ระบบและวิธีการติดตั้งระบบไฟฟ้า
DWG.NO.	EE—G—07
TOTAL	210
REMARK	1. ให้ใช้สีตามที่เขียนบนแบบเท่านั้น ห้ามใช้ตามแบบ 2. ยึดตามแบบอาคารบังคับใช้ตามท้องถิ่น ไม่ป็นไปตาม แบบบังคับ โดยผู้ให้คำปรึกษาทางสถาปัตย์กรรมและวิศวกรรม และสถาปัตย์นั้นเป็นผู้




1. ให้ใช้ตัวลวดที่กำหนดในแบบเท่านั้น ห้ามวัดจากแบบ
2. ระยะห่างระหว่างแบบหากยึดแน่นกับสถานที่จริง ให้ปรับให้เข้ากับสถานที่จริง โดยผู้รับจ้างต้องมีการขออนุมัติจากคณะกรรมการประกวดจ้างและสถาปนิกก่อนดำเนินการ

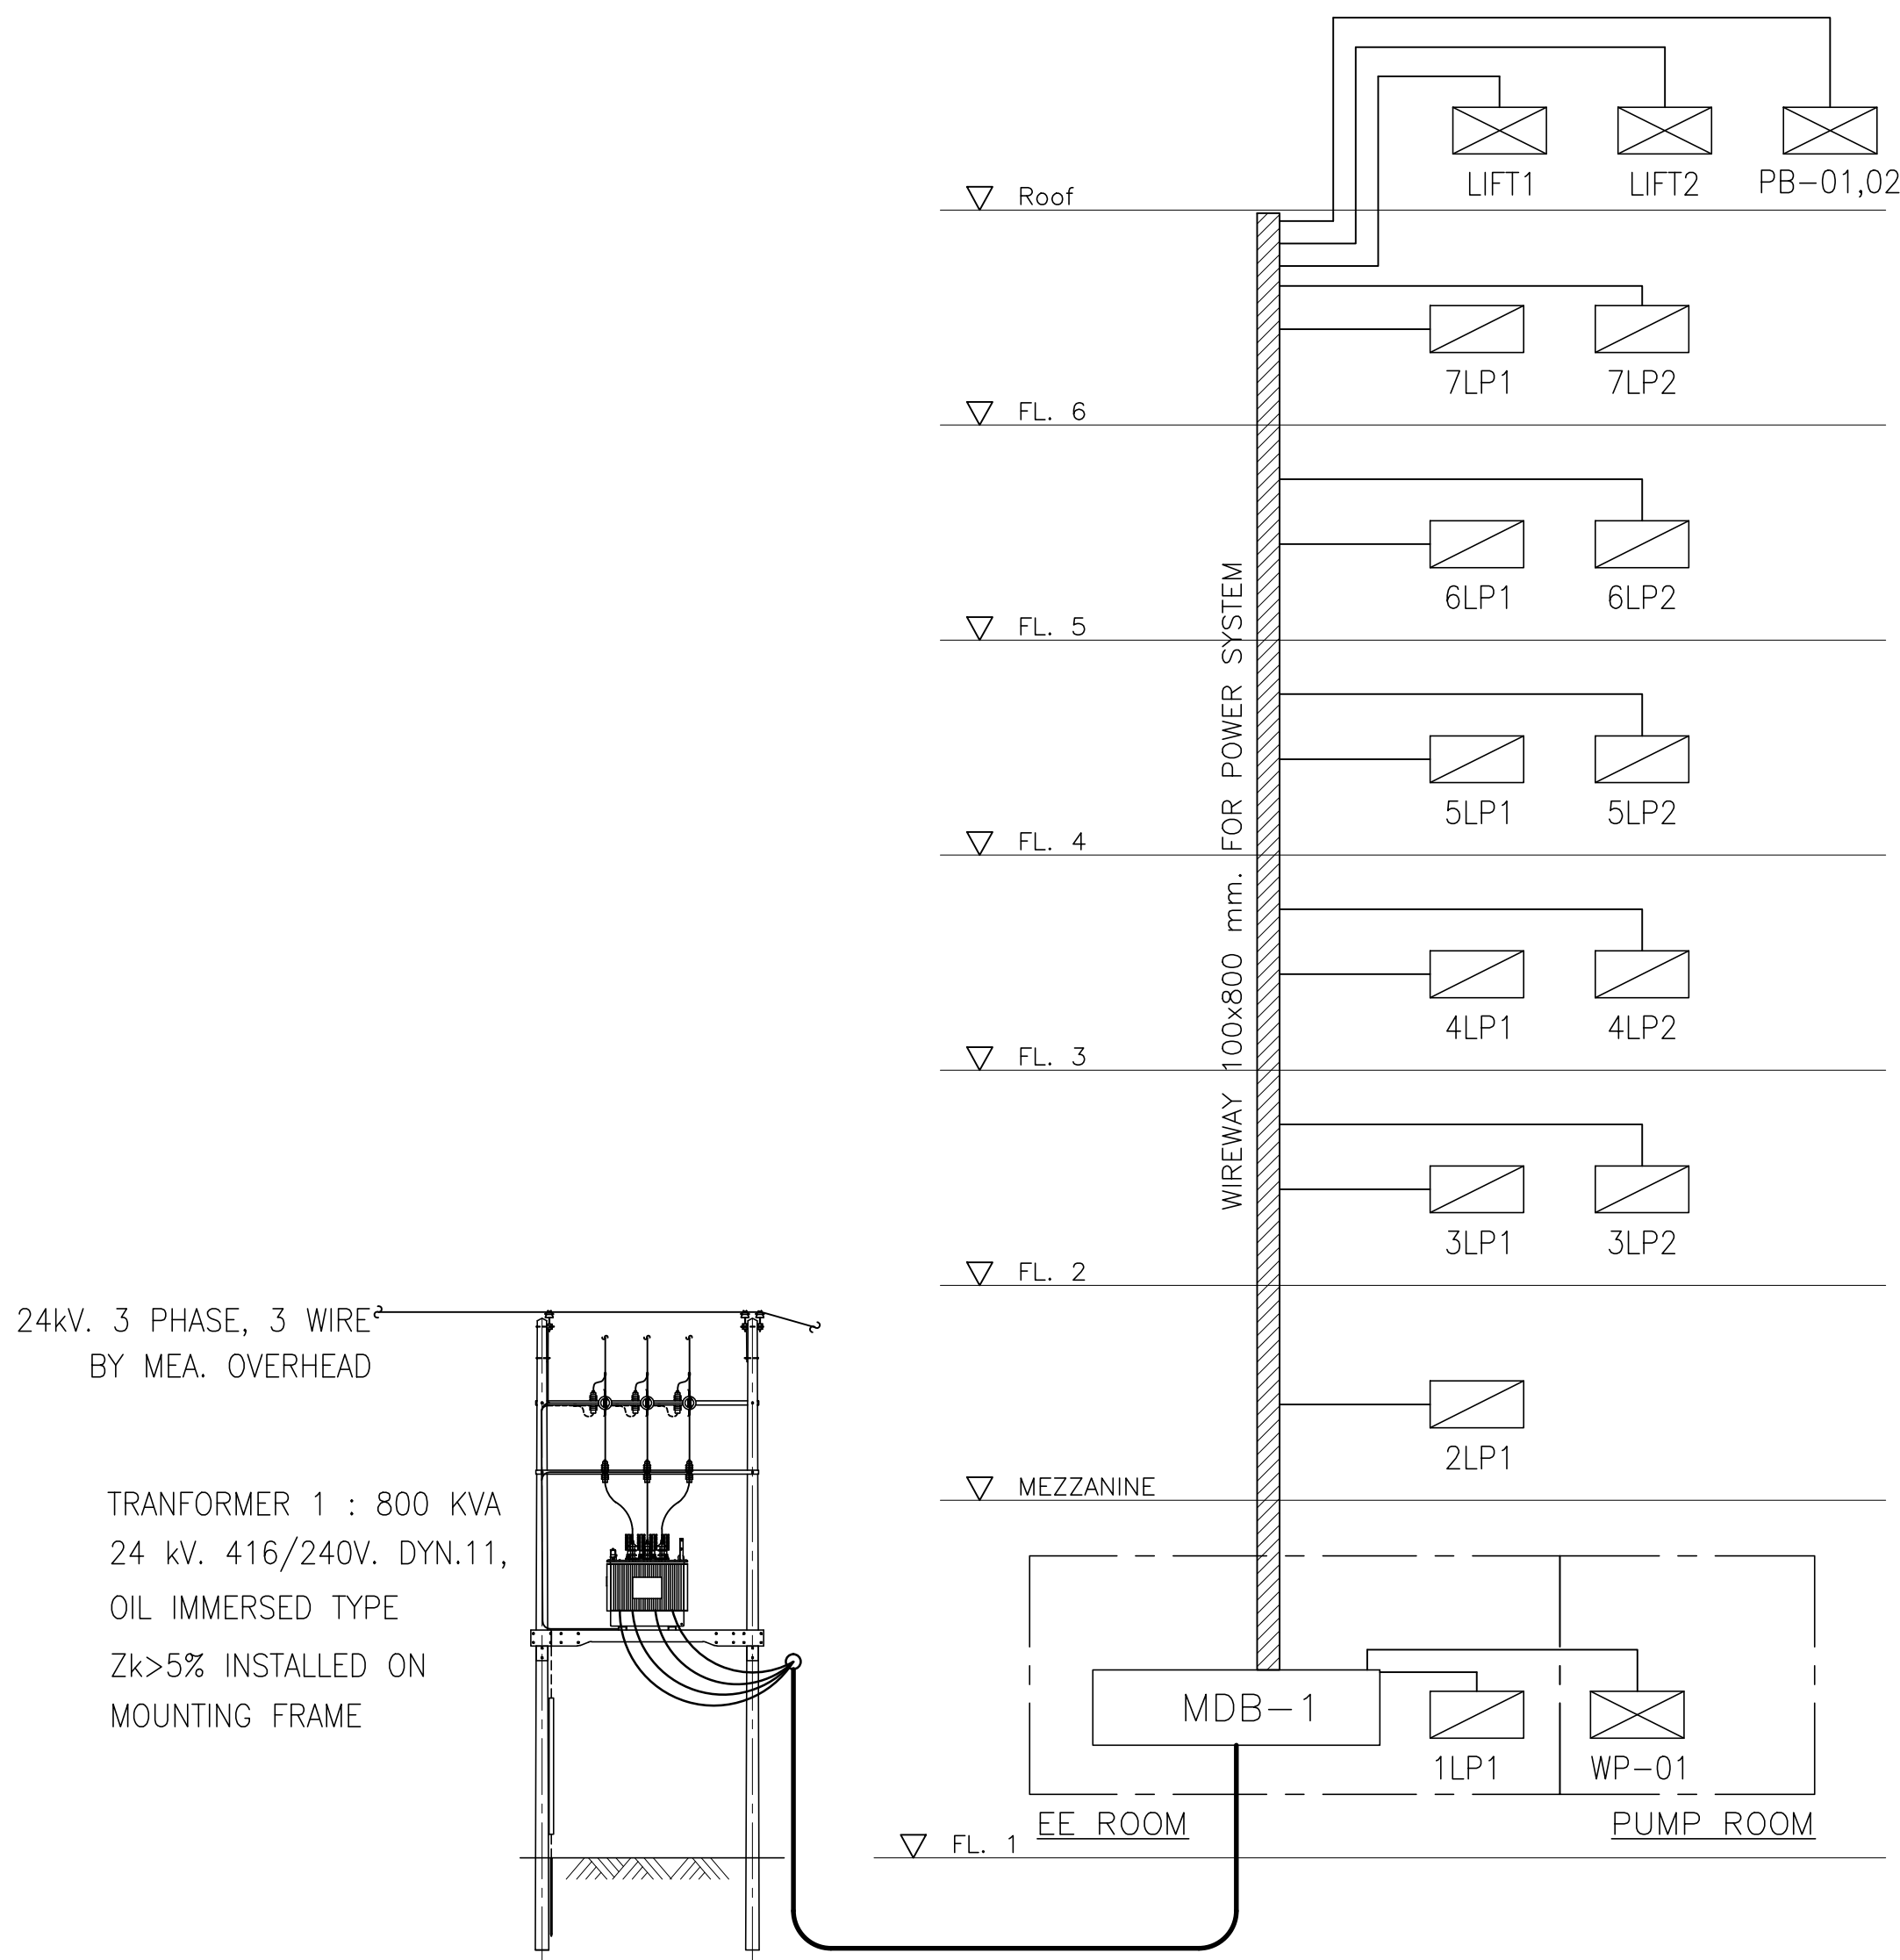

3(3x300,N-300 Sqmm.CV in 4" HPPE),
1x4" HDPE SPARE

อาคารพัฒนานวัตกรรมกรมการเกษตร

POWER SYSTEM RISER DIAGRAM

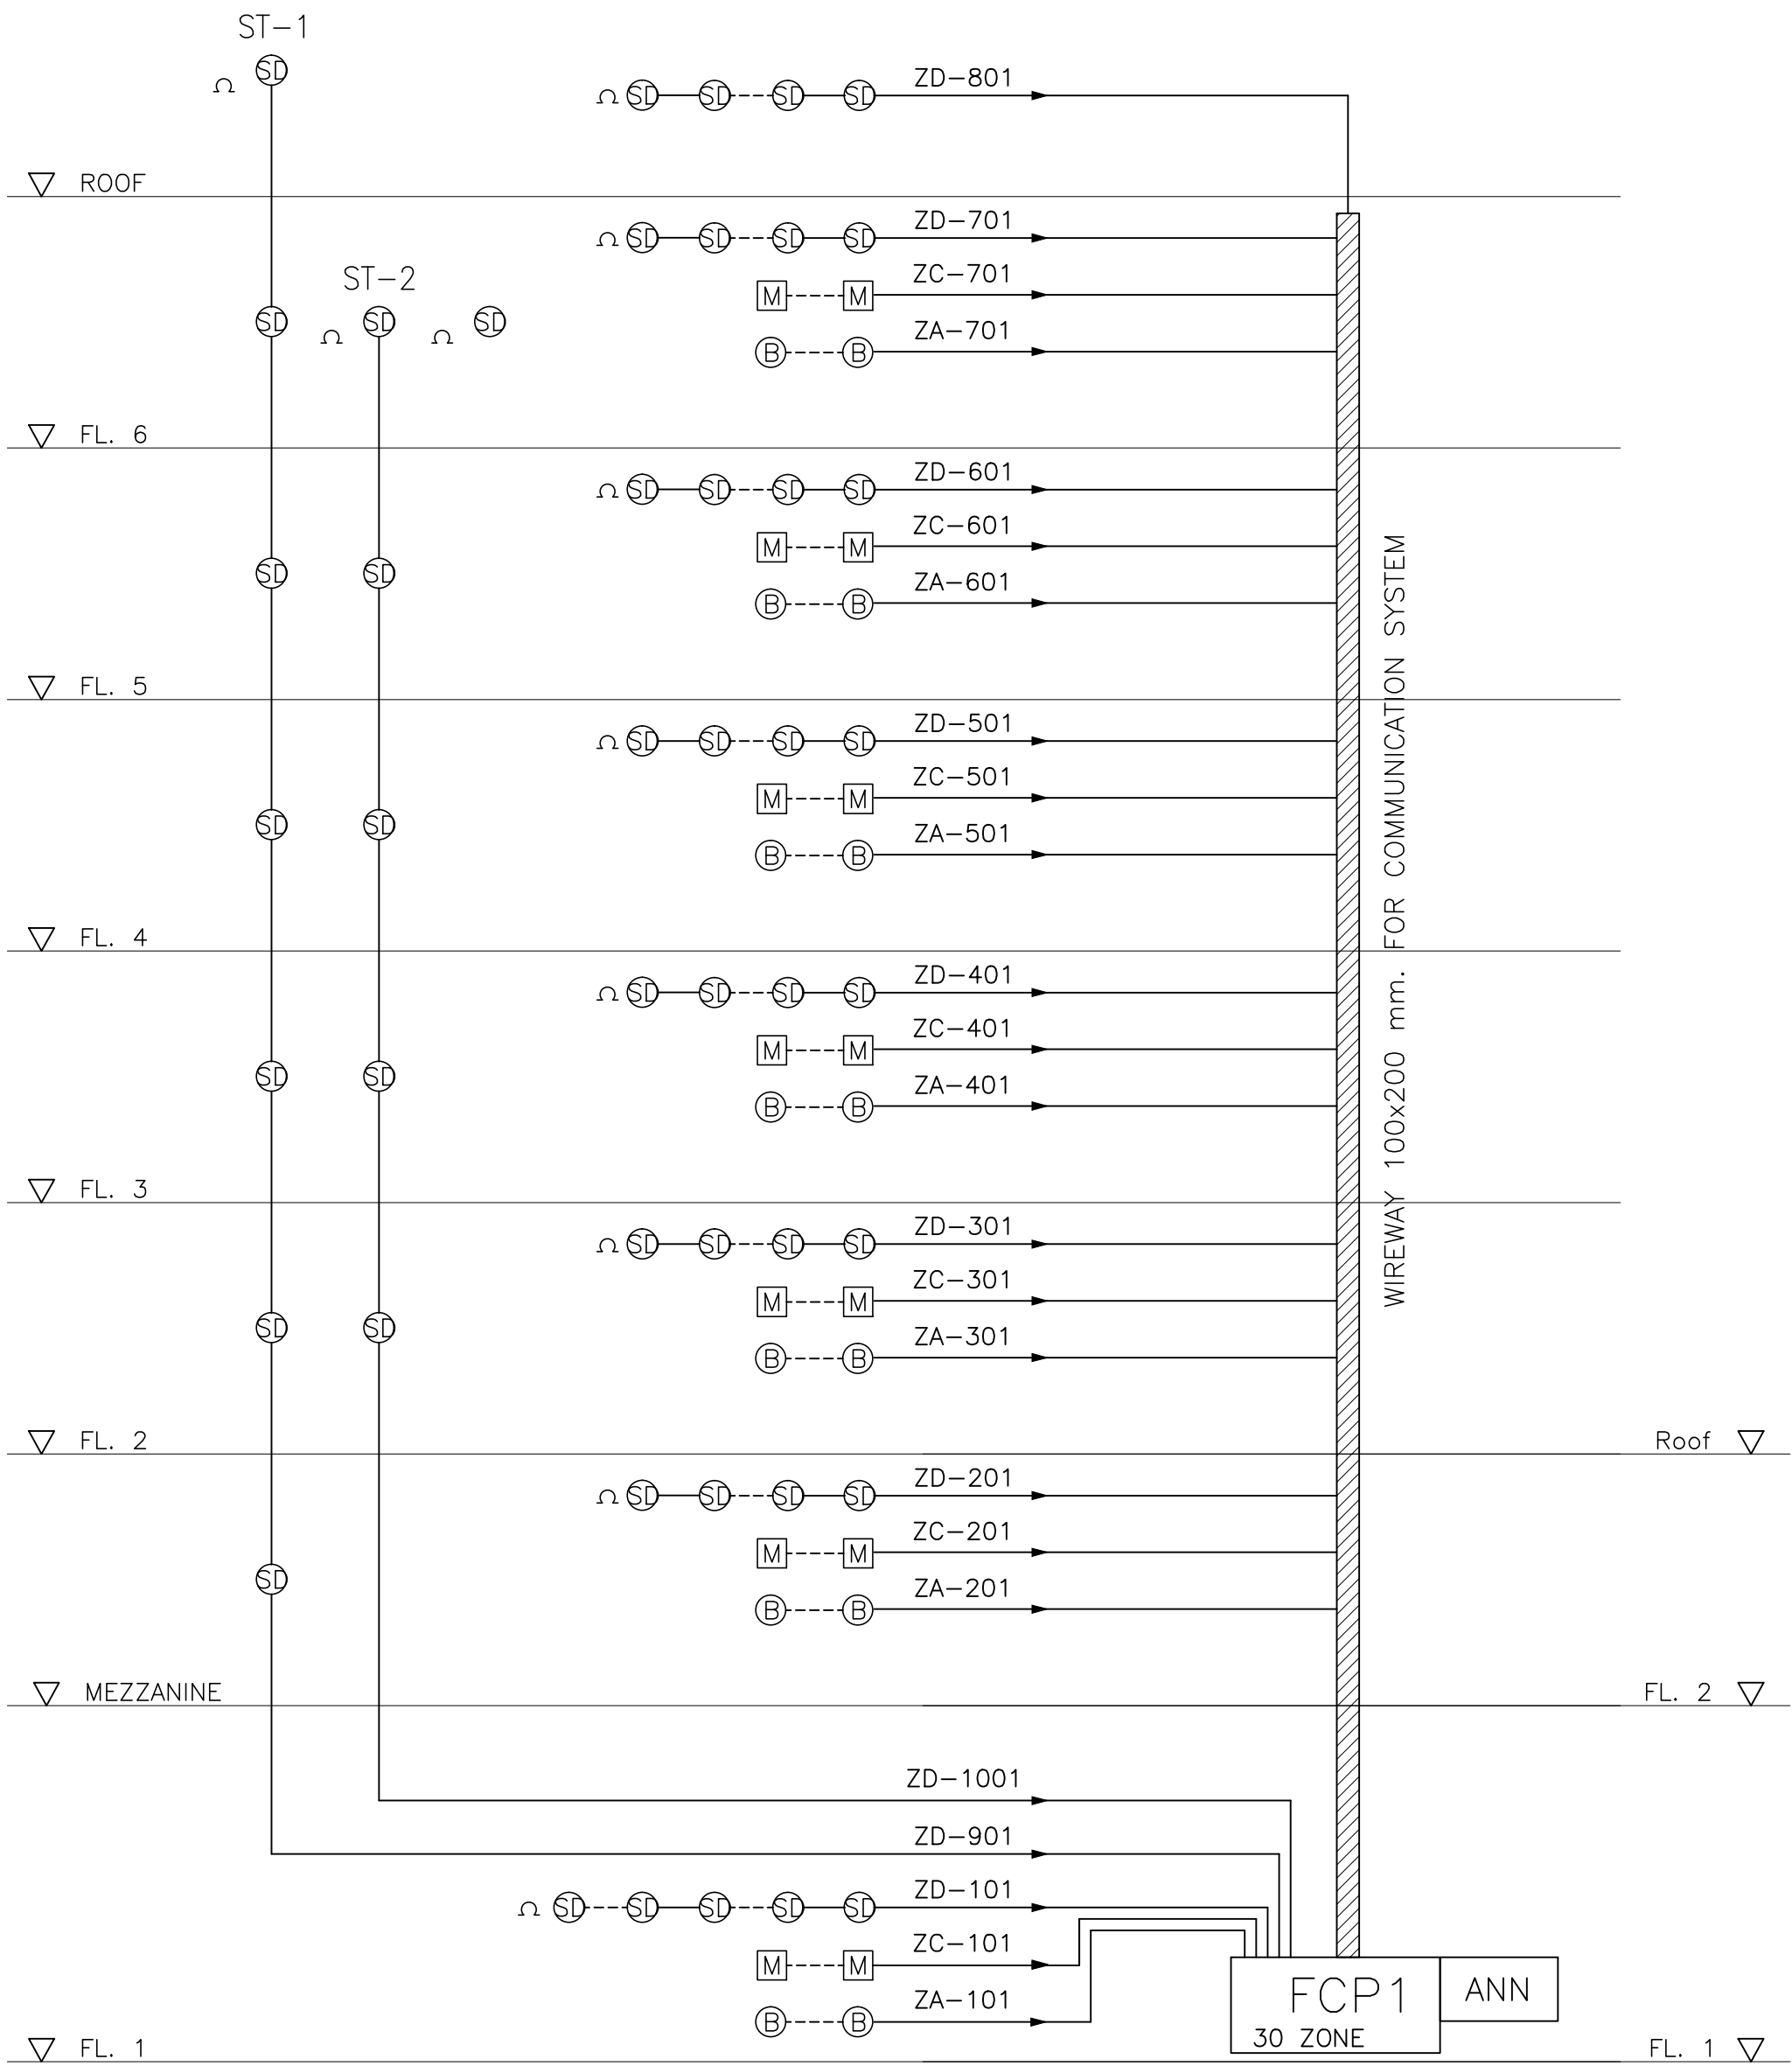

อาคารพัฒนานวัตกรรมกรมการเกษตร

FIRE ALARM SYSTEM RISER DIAGRAM

- FCP

FIRE ALARM CONTROL PANEL
- ANN

GRAPHIC ANNUNCIATOR
- ⊙

FIRE ALARM BELL 6"
- M

FIRE ALARM MANUAL STATION
- ⊙

HEAT DETETOR
- ⊙

SMOKE DETETOR

RAJAMANGALA UNIVERSITY OF TECHNOLOGY BATTANAKOSIN
ARCHITECTURE AND ENGINEERING DESIGN BUREAU

96 MOO 3, T.SALAYA
PHUTTHAMONTHON, NAKHONPATHOM 73170.
Tel. : 02441 6000 E-Mail : www.rmutr.ac.th

PROJECT

อาคารเรียนพระปิตุสถานศึกษาทางไกลผ่านดาวเทียม
ตำบลหนองนก อำเภอดำเนิน จังหวัดประจวบคีรีขันธ์
จำนวน 1 รายการ

OWNER

มหาวิทยาลัยเทคโนโลยีราชมงคลธัญบุรี

SITE LOCATION

มหาวิทยาลัยเทคโนโลยีราชมงคลธัญบุรี
วิทยาเขตวังไกลกังวล

CHANCELLOR

อธิการบดี ศศ.พิเศษ วสุนธราภิวัฒก์

PROJECT ADVISER

รองอธิการบดี อาจารย์สิปปะ ดั่งมั่ง

DIRECTOR OF ARCHITECTURE AND ENGINEERING

ผู้อำนวยการ
สำนักงานออกแบบสถาปัตย์กรรมและวิศวกรรม
ศศ.ชญชัย จันทนา

ARCHITECT

นายสิปปะ ดั่งมั่ง สสธ.2044

STRUCTURE ENGINEER

นายสายันห์ ดั่งมั่ง สย.6489
นายสมศุทธิ์ ดั่งมั่ง สย.7445

SANITARY ENGINEER

นายประสาร บุญเจริญ าส.1865

ELECTRICAL ENGINEER

นายเกรียงไกร ภมรพล
สพก. 1682

REVISION

DATE

29.07.2563

DRAWING

POWER SYSTEM RISER
DIAGRAM
FIRE ALARM SYSTEM RISER
DIAGRAM

DWG.NO.


EE-G-09

TOTAL

210


REMARK


1.ให้ใช้ตัวแสดงที่ทนไฟแบบมาตรฐาน ห้ามใช้พลาสติก
2.ระมัดระวังไม่ให้สายไฟสัมผัสกับสายเคเบิล ให้ใช้ท่อป้องกัน
สายเคเบิล โดยทั่วไปให้ใช้สายเคเบิลชนิดที่ทนไฟและทนความร้อนสูง
และสายเคเบิลชนิดอื่นๆ

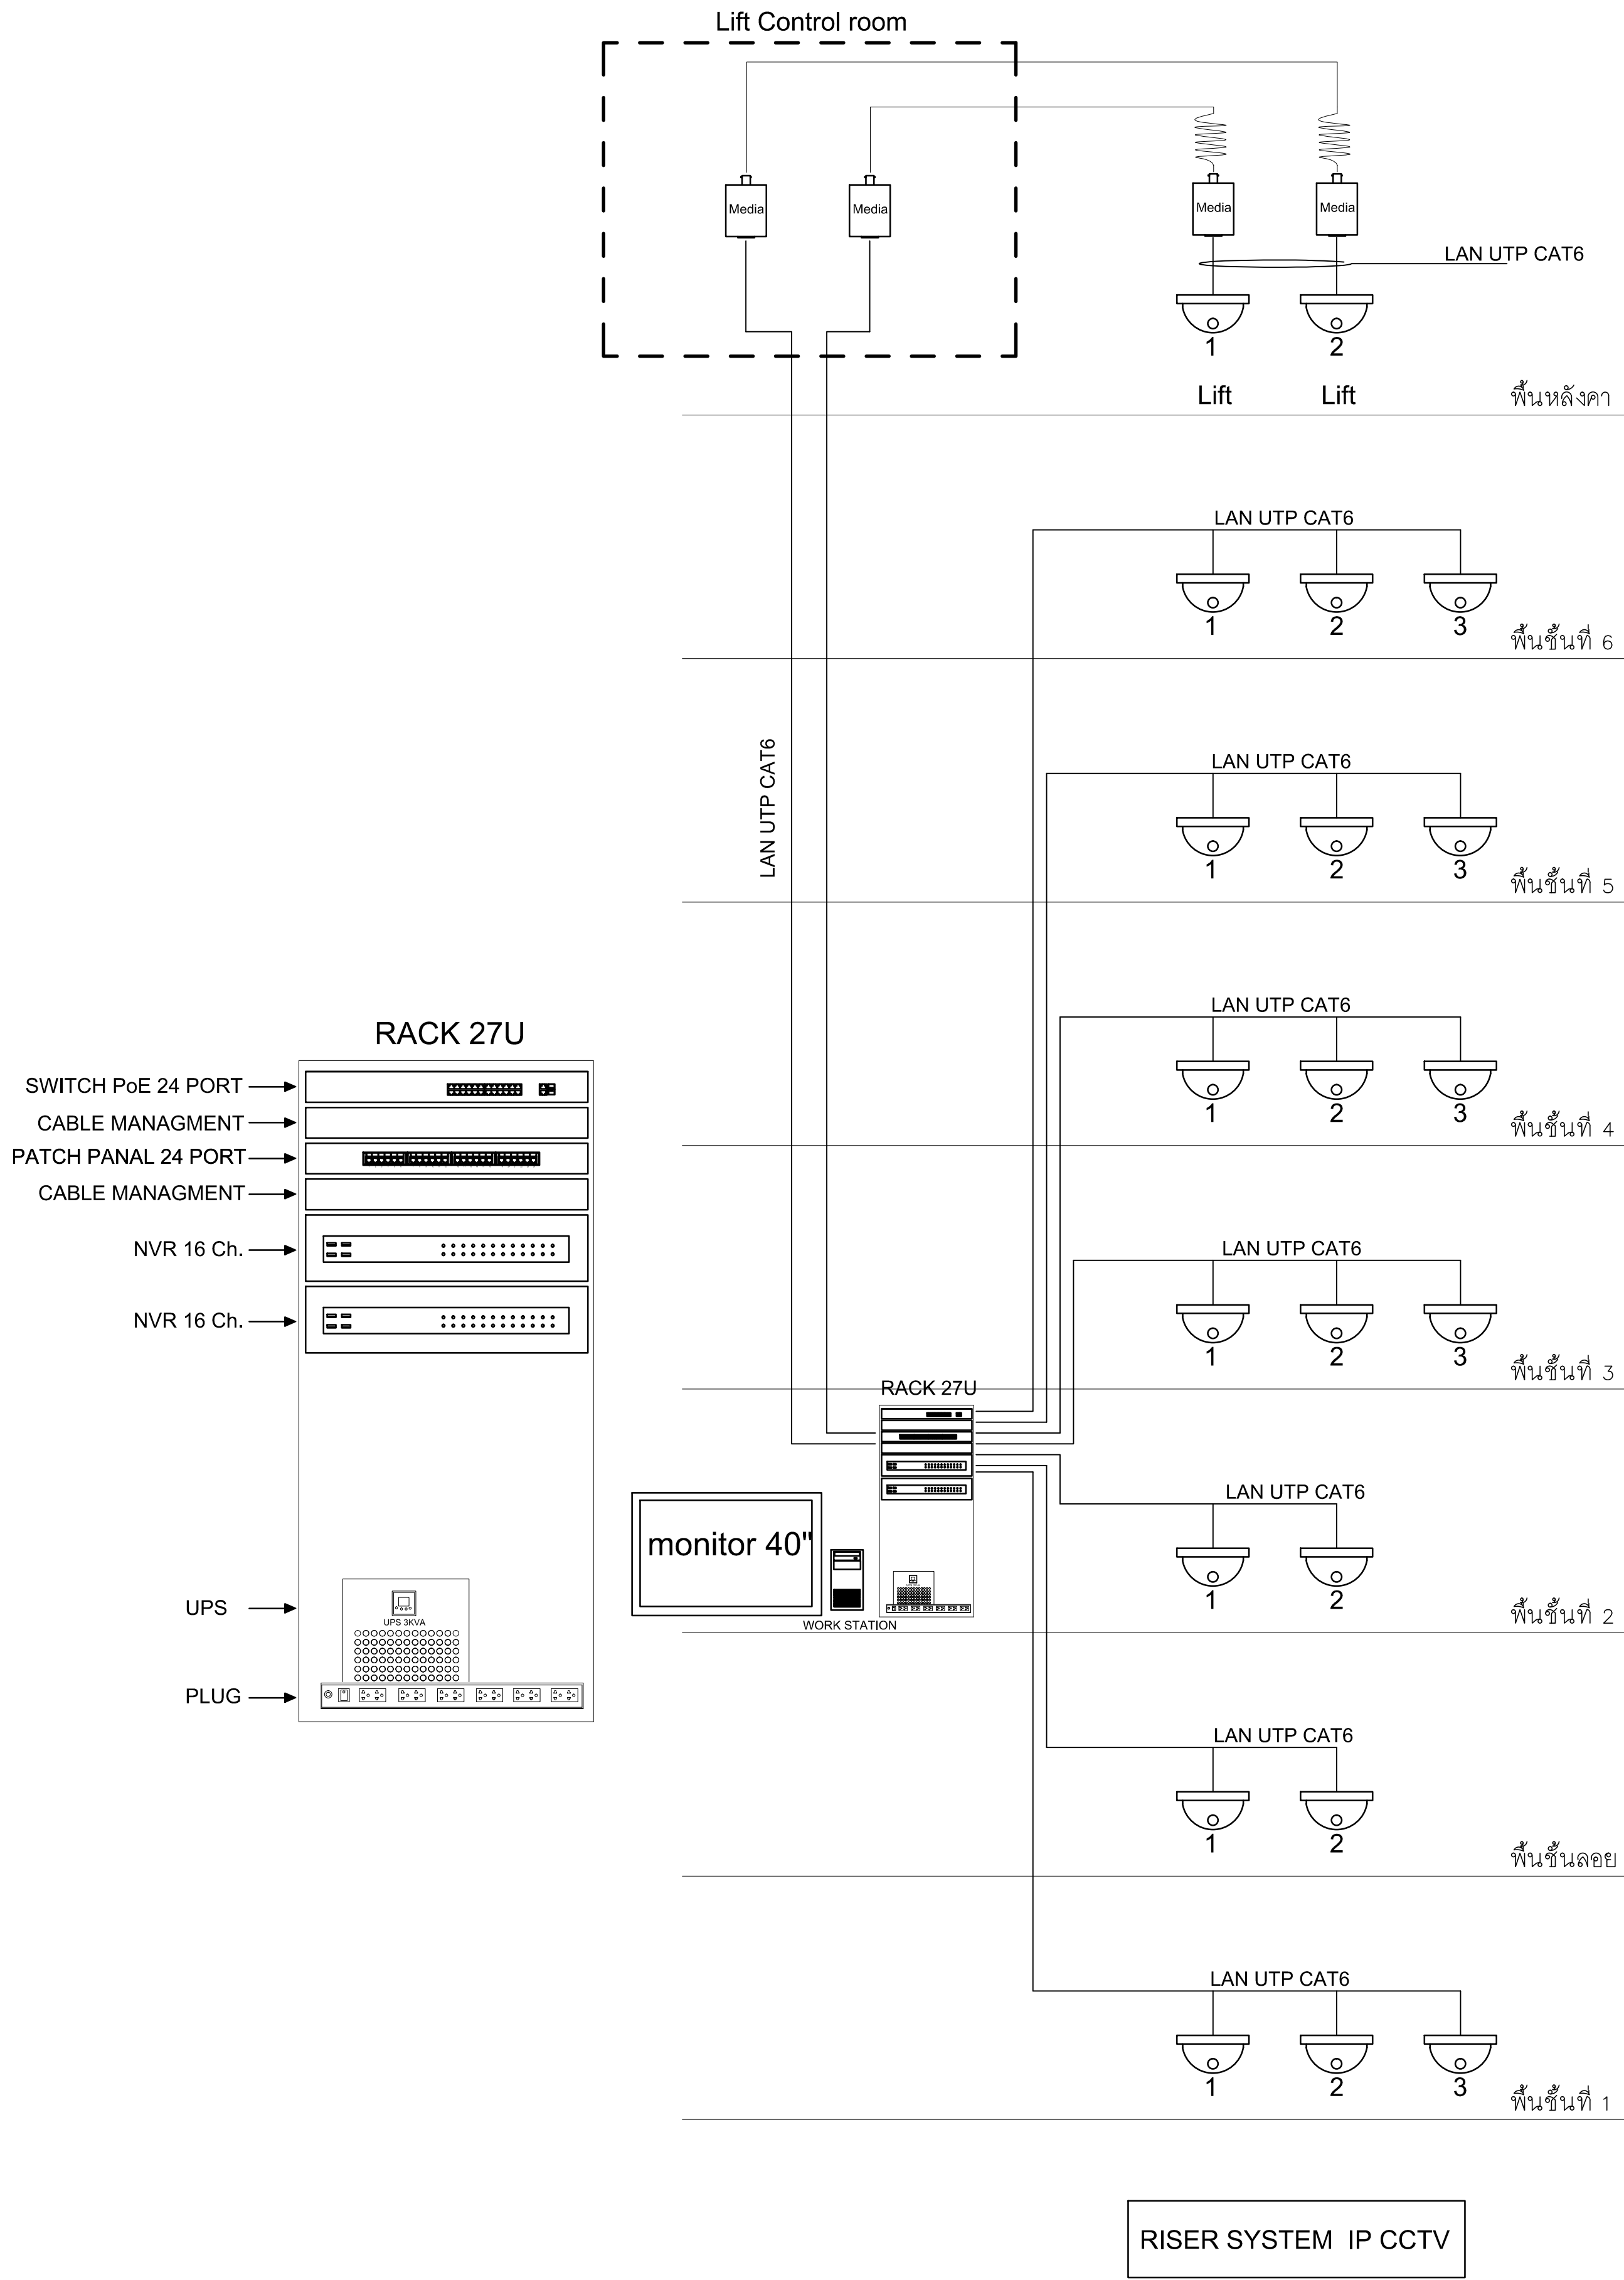

VENDER LISTS

CCTV	AVigilon	Axis	Bosch
------	----------	------	-------

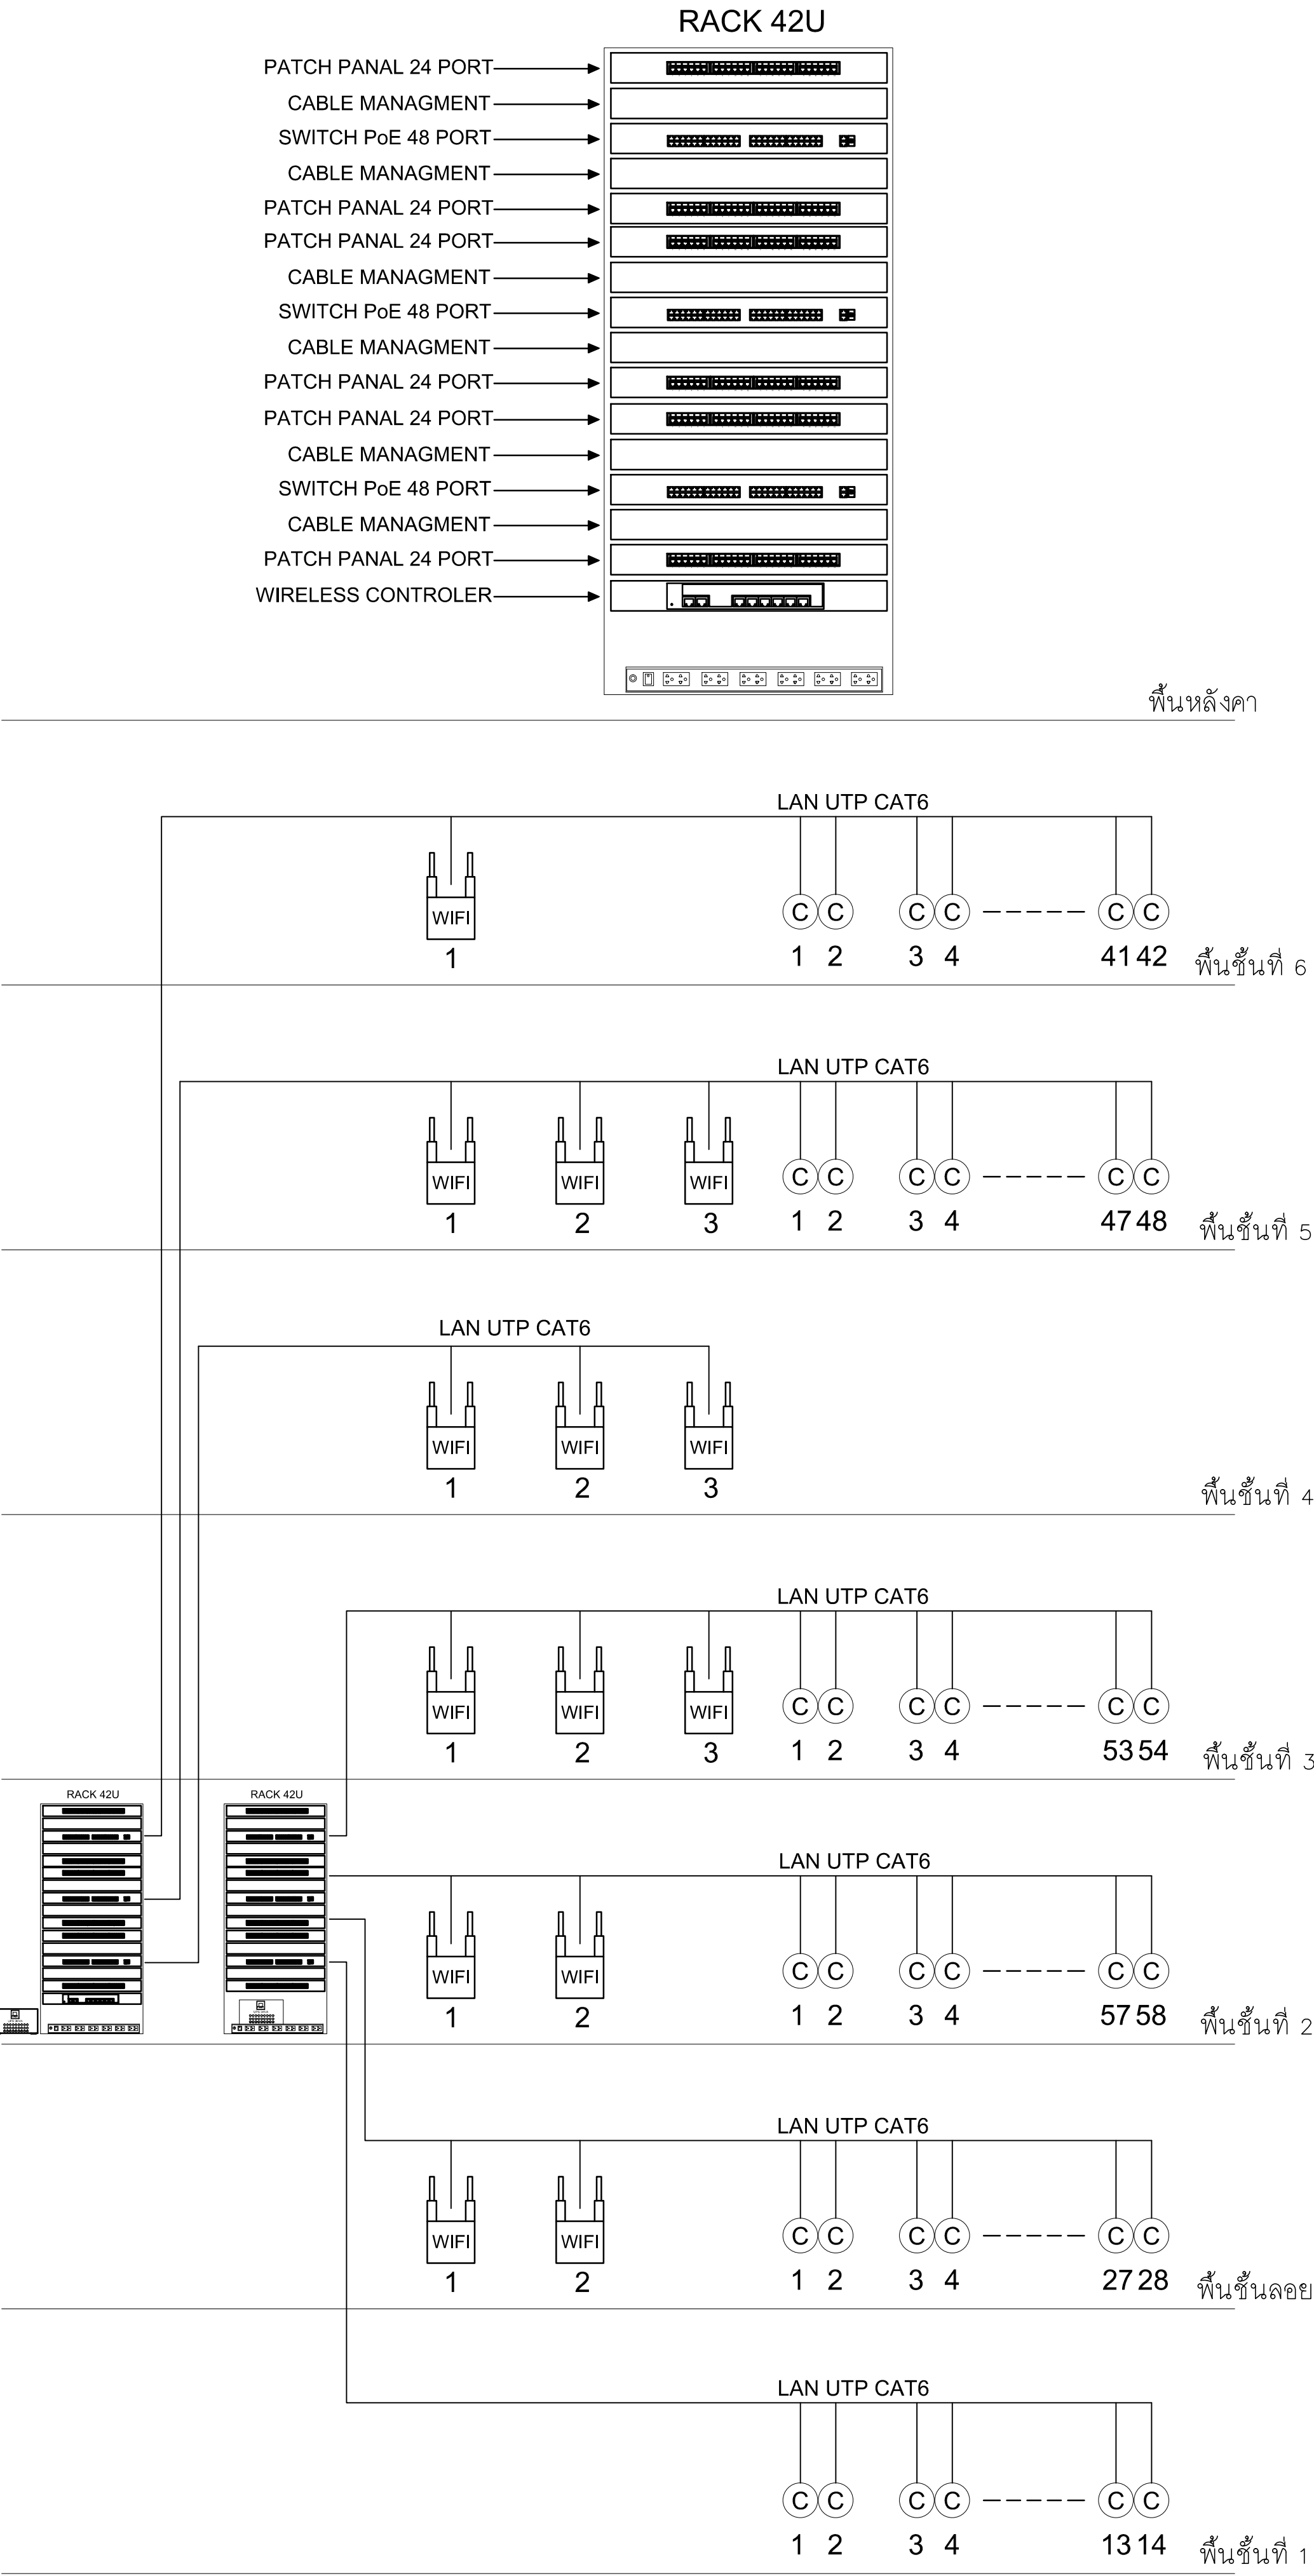

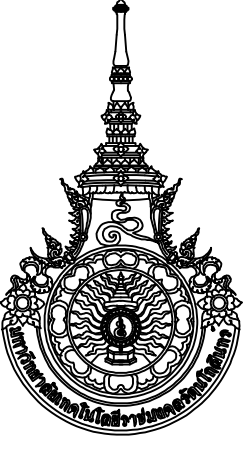

RAJAMANGALA UNIVERSITY OF TECHNOLOGY BATTANAKOSIN
ARCHITECTURE AND ENGINEERING DESIGN BUREAU

96 MOO 3, T.SALAYA
PHUTTHAMONTHON NAKHONPATHOM 73170
Tel. : 02441 6000 E-Mail : www.rmutr.ac.th

PROJECT

อาคารเรียนพระปิตัยการศึกษากองโกล่งานควบคุม
ด้านพลังงาน อำนวยการขึ้น จังหวัดประจวบคีรีขันธ์
จำนวน 1 รายการ

OWNER

มหาวิทยาลัยเทคโนโลยีราชมงคลธัญบุรี

SITE LOCATION

มหาวิทยาลัยเทคโนโลยีราชมงคลธัญบุรี
วิทยาเขตวังไกลกังวล

CHANCELLOR

อธิการบดี ผศ.ดิเรก วสุนทรวิวัฒน์

PROJECT ADVISER

รองอธิการบดี อาจารย์สิปปะ ดั่งมั่ง

DIRECTOR OF ARCHITECTURE AND ENGINEERING

ผู้อำนวยการ
สำนักงานออกแบบสถาปัตย์กรรมและวิศวกรรม
ผศ.ชวัญชัย จันทนา

ARCHITECT

นายสิปปะ ดั่งมั่ง สสจ.2044

STRUCTURE ENGINEER

นายสาธิต หวังมั่ง สข.6489
นายสมคิด หวังมั่ง สข.7445

SANITARY ENGINEER

นายประสาร บุญเจริญ าส.1865

ELECTRICAL ENGINEER

นายเกรียงไกร ภมรพล
สพ.ก. 1682

REVISION

DATE

29.07.2563



DRAWING

RISER SYSTEM IP CCTV
RISER SYSTEM NETWORK

DWG.NO.	TOTAL
EE-G-10	210

REMARK

1.ให้ใช้ตามข้อกำหนดในแบบเท่านั้น ห้ามใช้ตามแบบ
2.ขอสงวนลิขสิทธิ์ในแบบฉบับนี้ หากมีการแก้ไข ให้ใช้ฉบับแก้ไข
3.หากมีการแก้ไข ให้ใช้ฉบับแก้ไขตามข้อกำหนดของทางเจ้า
และสถาปัตย์กรรมเท่านั้น

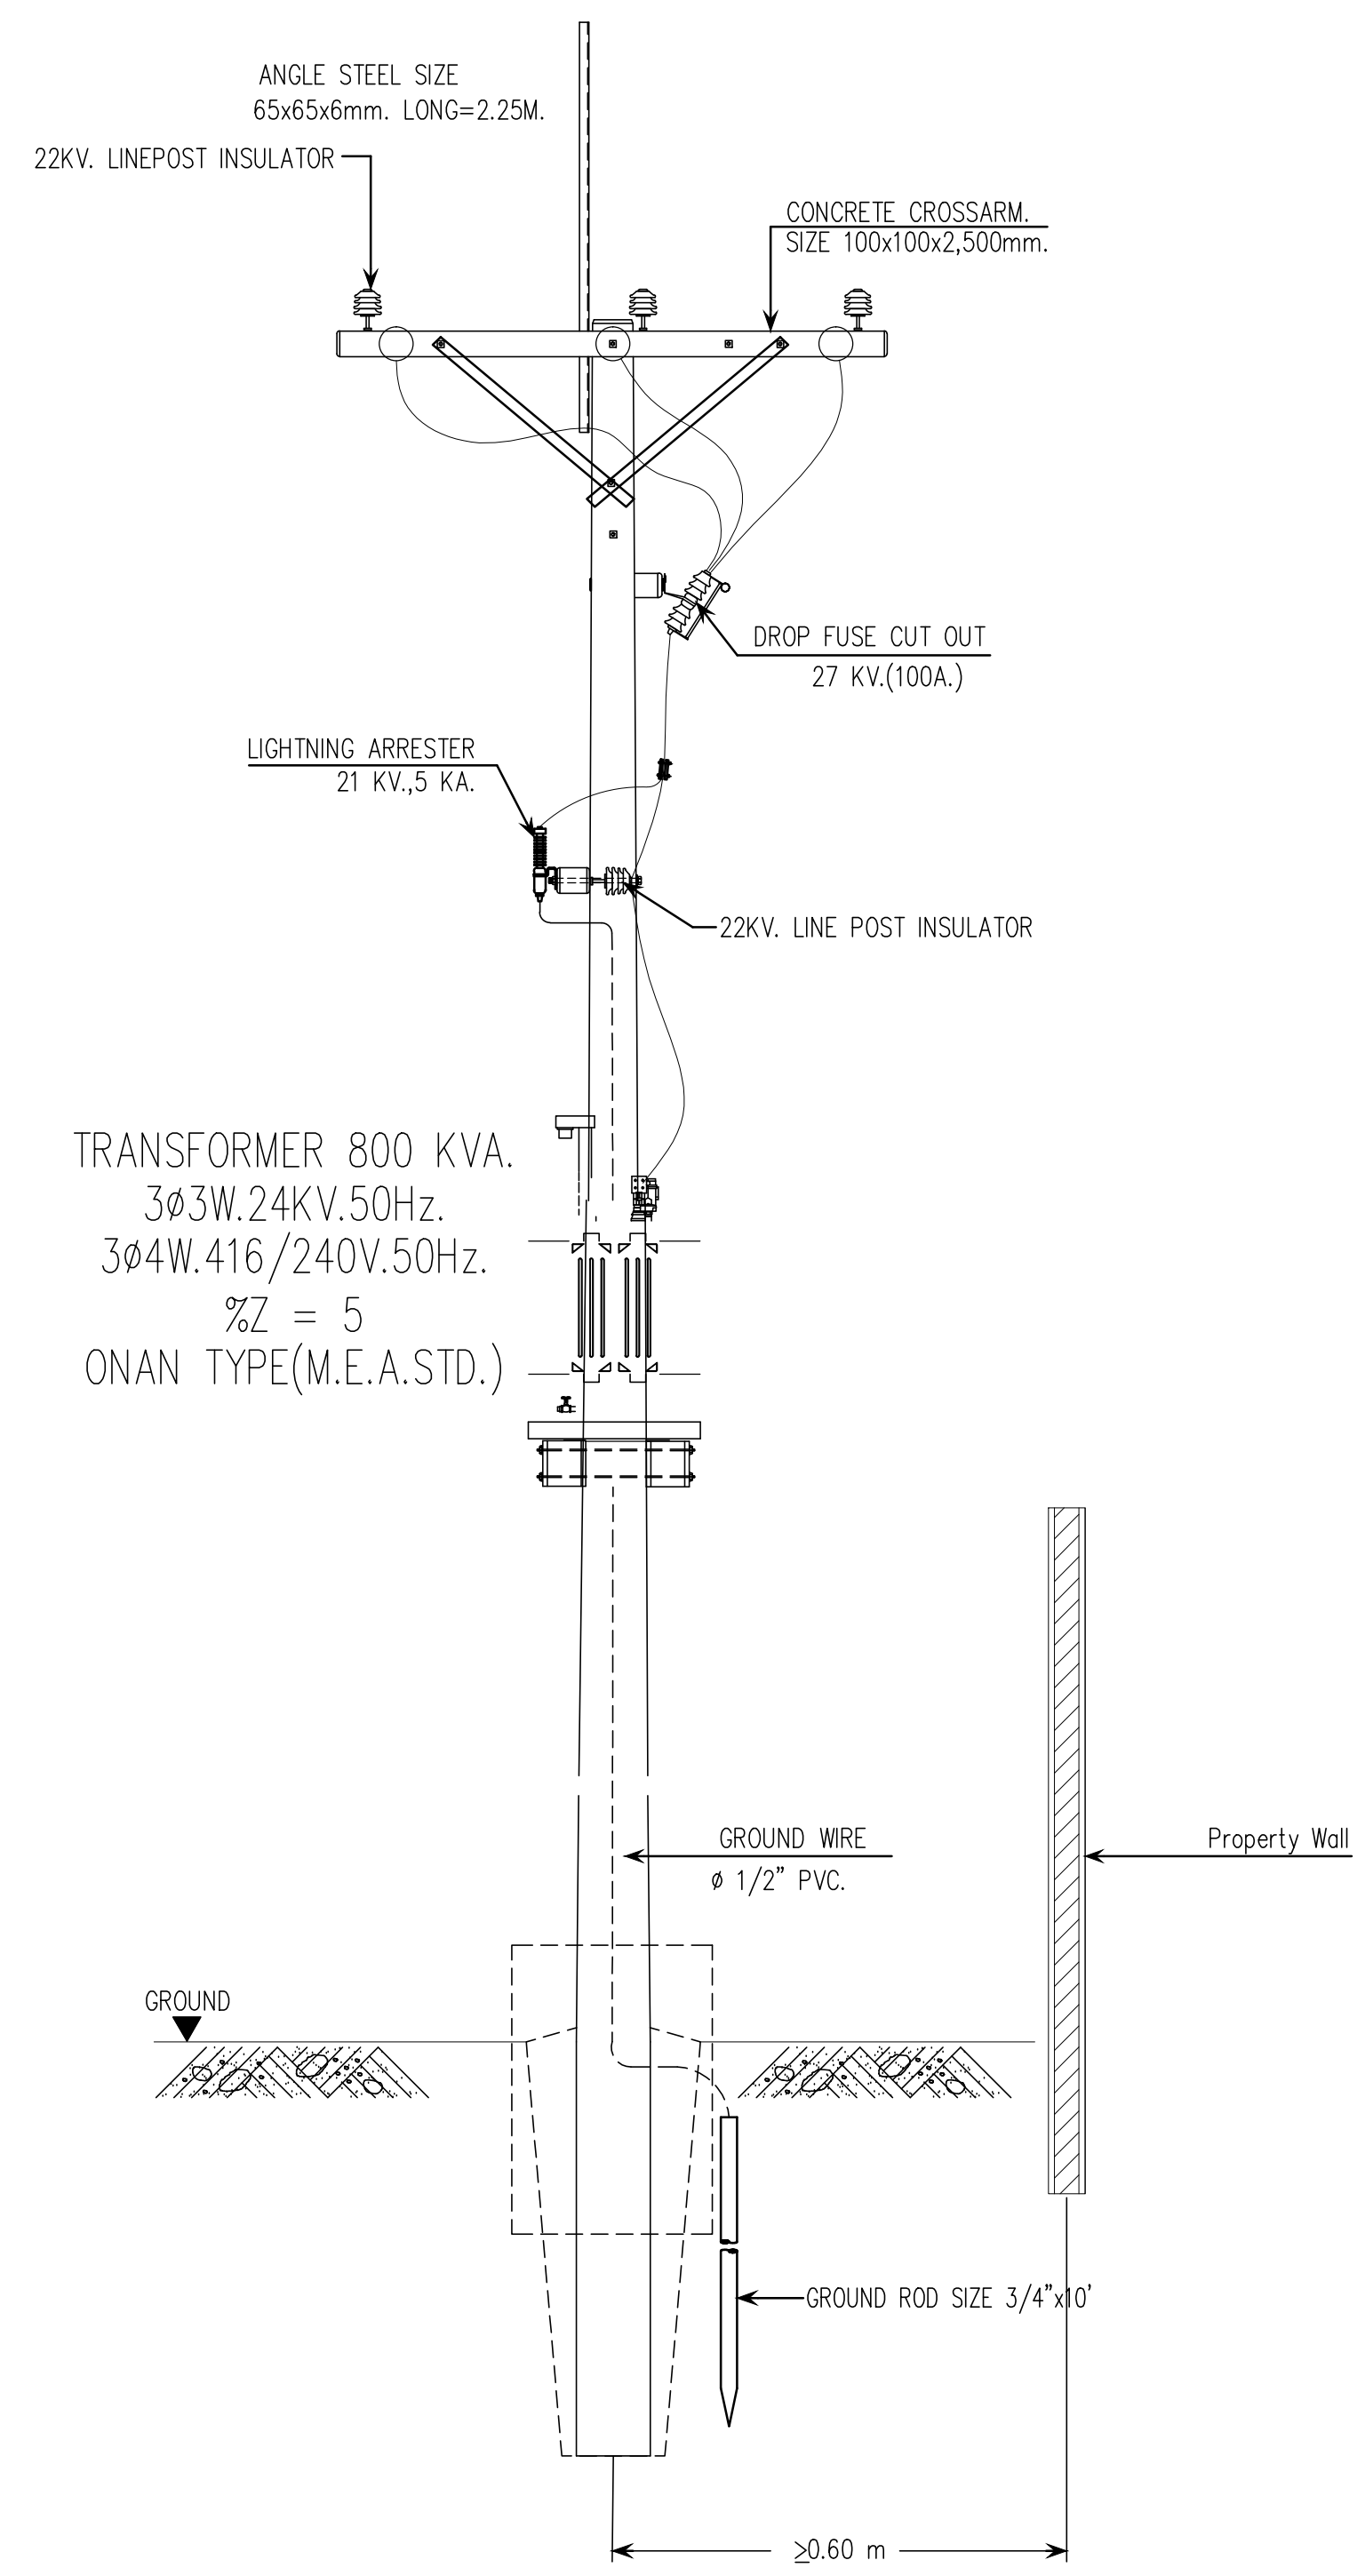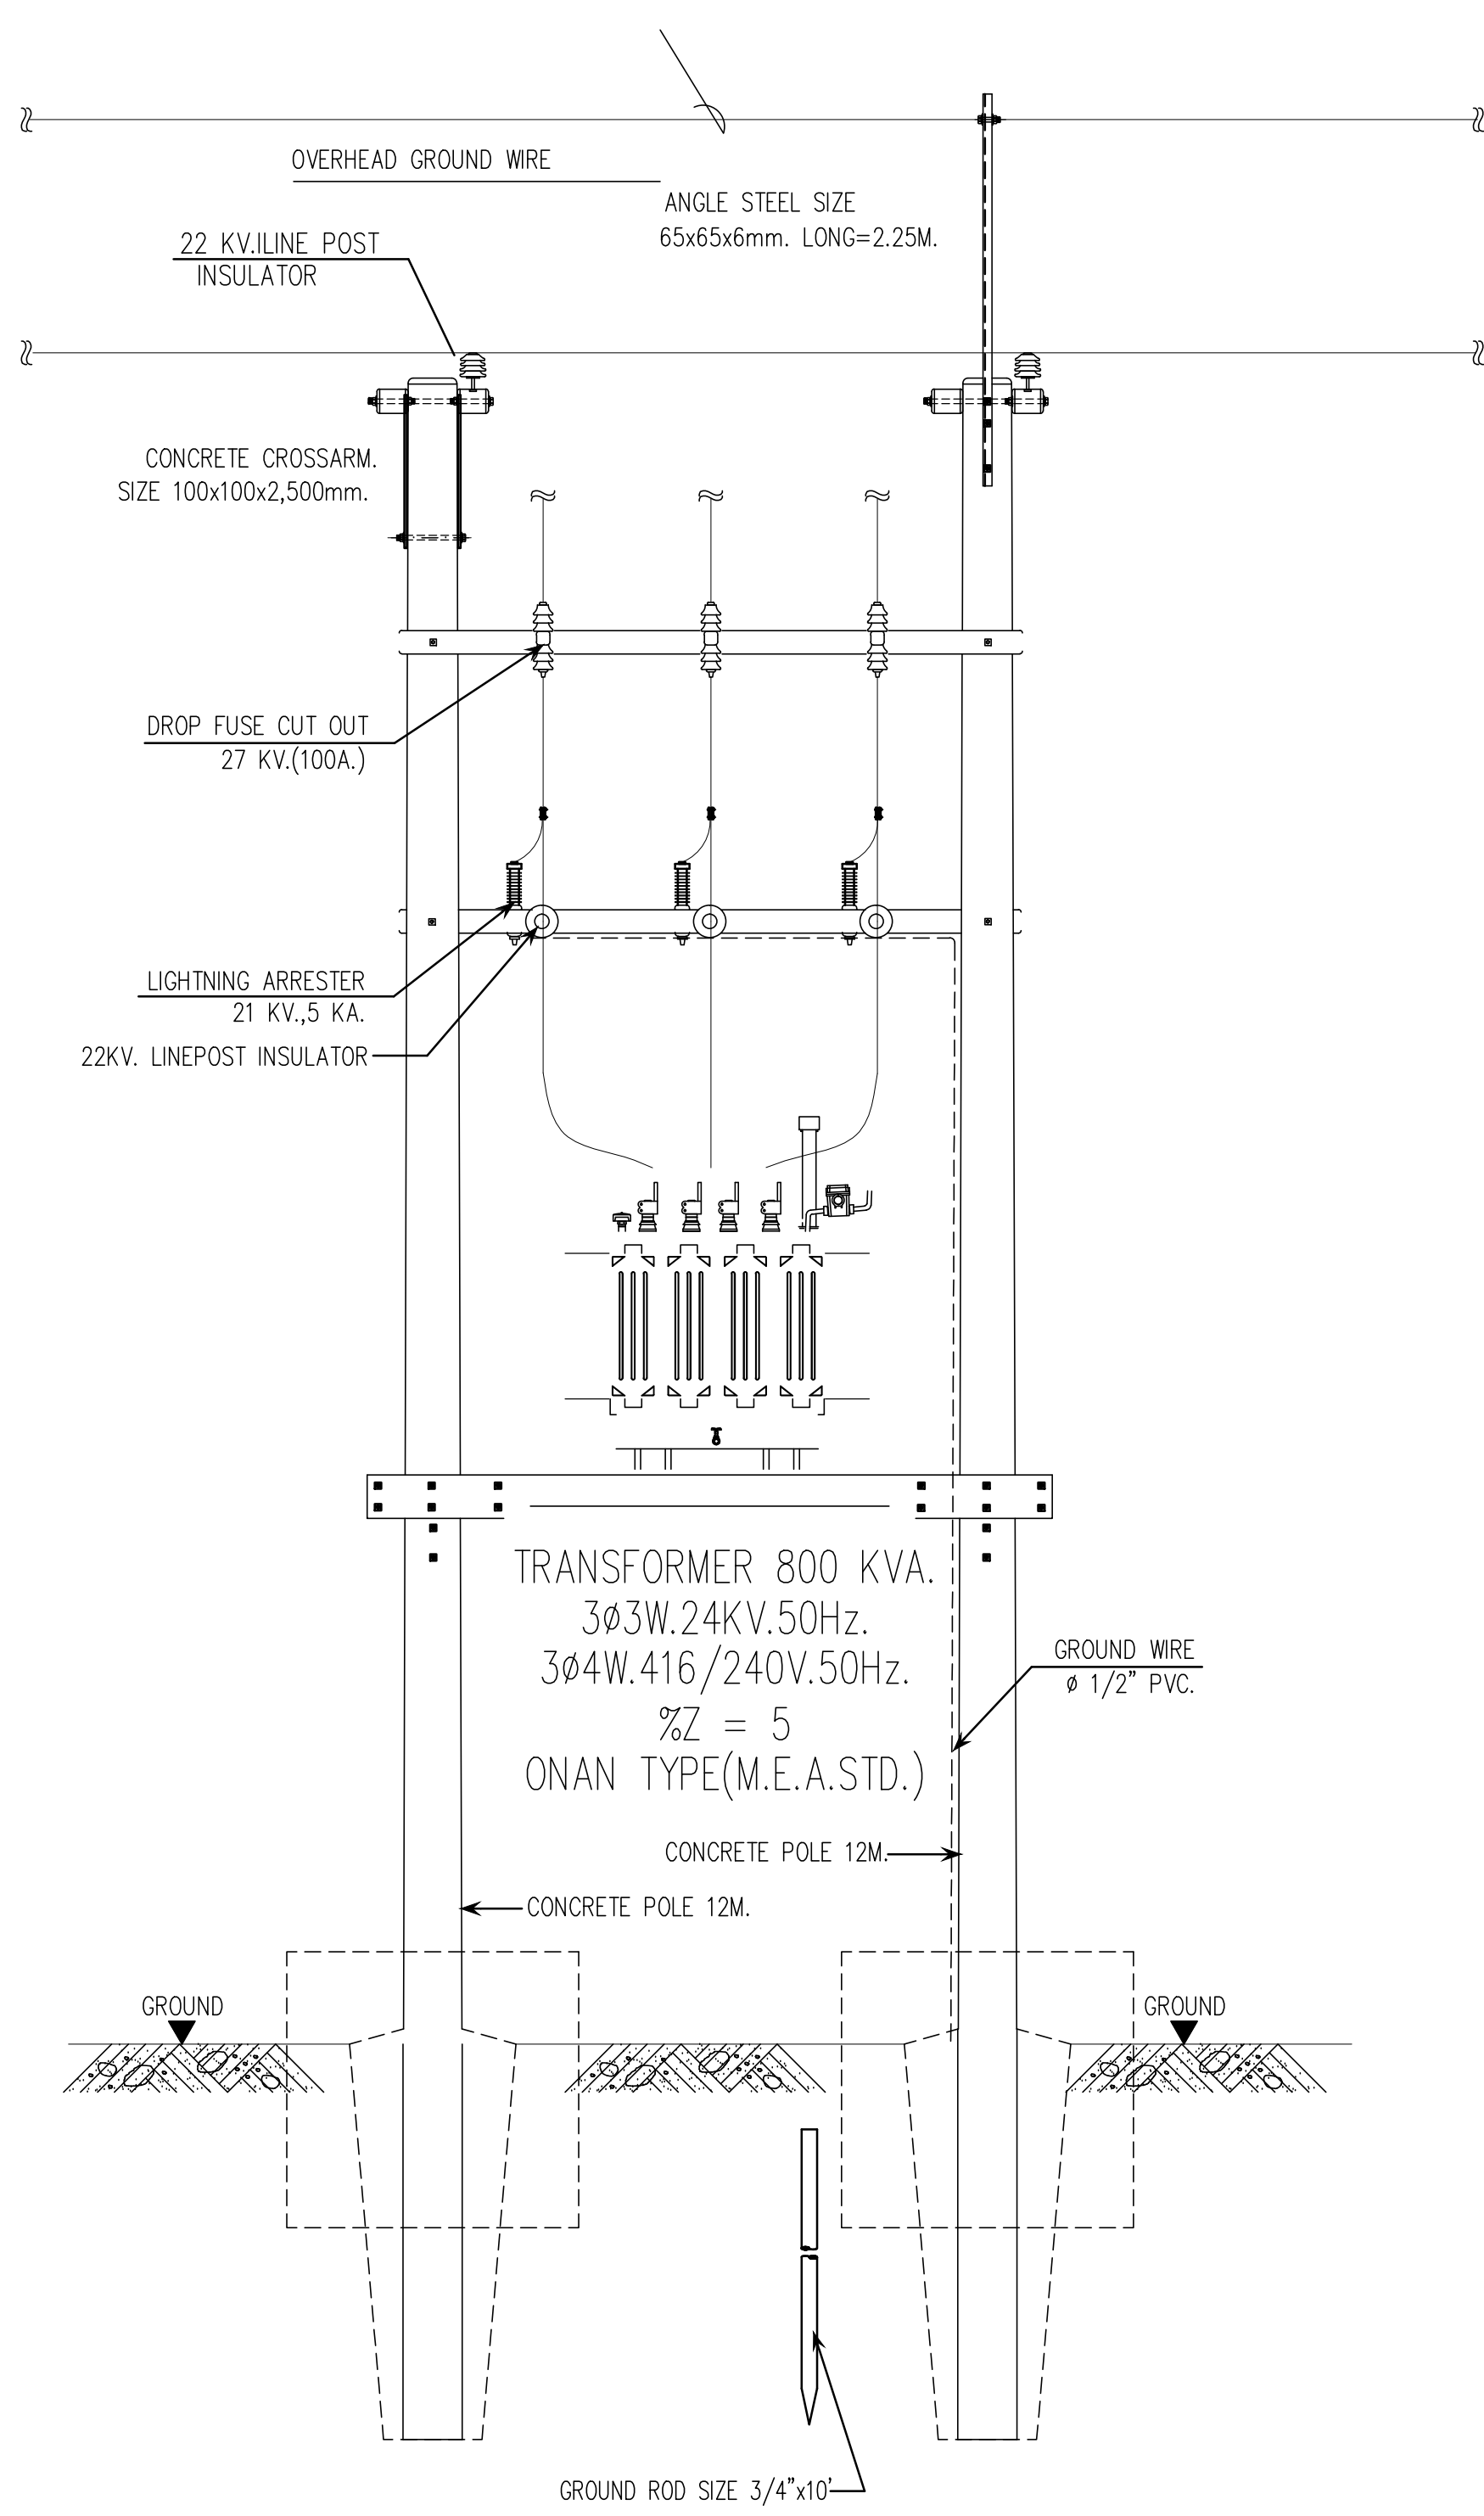

 RAJAMANGALA UNIVERSITY OF TECHNOLOGY RATTANAKOSIN ARCHITECTURE AND ENGINEERING DESIGN BUREAU 96 MOO 3, T.SALAYA PHUTTHAMONTHON NAKHONPATHOM 73170 Tel. : 02441 6000 E-Mail : www.rmutr.ac.th	
PROJECT อาคารเฉลิมพระเกียรติการศึกษาทางโบราณคดีวิทยา ตำบลหนองแขม อำเภอทวีปทุม จังหวัดปทุมธานี จำนวน 1 รายการ	
OWNER มหาวิทยาลัยเทคโนโลยีราชมงคลธัญบุรี	
SITE LOCATION มหาวิทยาลัยเทคโนโลยีราชมงคลธัญบุรี วิทยาเขตวังไกลกังวล	
CHANCELLOR อธิการบดี ศศ. ศิวะ วสุนธราภิวัฒก์	
PROJECT ADVISER รองอธิการบดี อาจารย์สิปปะ ดั่งผึ้ง	
DIRECTOR OF ARCHITECTURE AND ENGINEERING ผู้อำนวยการ สำนักงานออกแบบสถาปัตยกรรมและวิศวกรรม ศศ.ชวโรทัย จันทนา	
ARCHITECT นายสิปปะ ดั่งผึ้ง สสท.2044	
STRUCTURE ENGINEER นายสัชฌันท์ ดั่งผึ้ง สย.6489 นายสมดุสิต ดั่งผึ้ง สย.7445	
SANITARY ENGINEER นายประสาร บุญเจริญ ภาส.1865	
ELECTRICAL ENGINEER นายเกรียงไกร ภมรพล สพท. 1682	
REVISION	
DATE 29.07.2563	
DRAWING ELECTRICAL DETAIL	
DWG.NO. EE-G-11	TOTAL 210
REMARK 1. วัสดุและขนาดที่ระบุไว้ในเอกสารนี้เป็นไปตามมาตรฐาน 2. ระยะเวลาในการก่อสร้างและระยะเวลาในการดำเนินงาน สถานที่ตั้ง ไม่อยู่ในพื้นที่ของโครงการและระยะเวลาในการ และสถานที่ก่อสร้าง	



RAJAMANGALA UNIVERSITY OF TECHNOLOGY BATTANAKOSN
ARCHITECTURE AND ENGINEERING DESIGN BUREAU
96 MOO 3, T.SALAYA
PHUTTHAMONTHON NAKHONPATHOM 73170
Tel. : 02441 6000 E-Mail : www.rmutr.ac.th

PROJECT
อาคารเฉลิมพระเกียรติพระบาทสมเด็จพระเจ้าอยู่หัว
ด้านถนนเอกมัย จำนวน 3 ชั้น จำนวน 1 รายการ

OWNER
มหาวิทยาลัยเทคโนโลยีราชมงคลธัญบุรี

SITE LOCATION
มหาวิทยาลัยเทคโนโลยีราชมงคลธัญบุรี
วิทยาเขตวังไกลกังวล

CHANCELLOR
อธิการบดี ผศ. ศิวะ วสุนธราภิวัฒก์

PROJECT ADVISER
รองอธิการบดี อาจารย์สิปปะ ดั่งมั่ง

DIRECTOR OF ARCHITECTURE AND ENGINEERING
ผู้อำนวยการ
สำนักงานออกแบบสถาปัตยกรรมและวิศวกรรม
ผศ.ชวัญชัย จันทนา

ARCHITECT
นายสิปปะ ดั่งมั่ง สสท.2044

STRUCTURE ENGINEER
นายสฤษดิ์ ดั่งมั่ง สข.6489
นายสมมติ ดั่งมั่ง สข.7445

SANITARY ENGINEER
นายประสาร บุญเจริญ ภาส.1865

ELECTRICAL ENGINEER
นายเกรียงไกร ธรรมพล
สพท. 1682

REVISION

DATE
29.07.2563





DRAWING

ELECTRICAL DETAIL


DWG.NO.
EE-G-12

TOTAL
210


REMARK
1. วัสดุที่ใช้ต้องเป็นมาตรฐานและผ่านการรับรองจากผู้ผลิต
2. ระยะเวลาในการติดตั้งต้องไม่เกิน 15 วันนับจากวันที่
สถาปนิกสั่ง วัสดุที่ใช้ต้องเป็นมาตรฐานและผ่านการรับรองจากผู้ผลิต
และผ่านการตรวจสอบจากผู้รับเหมา

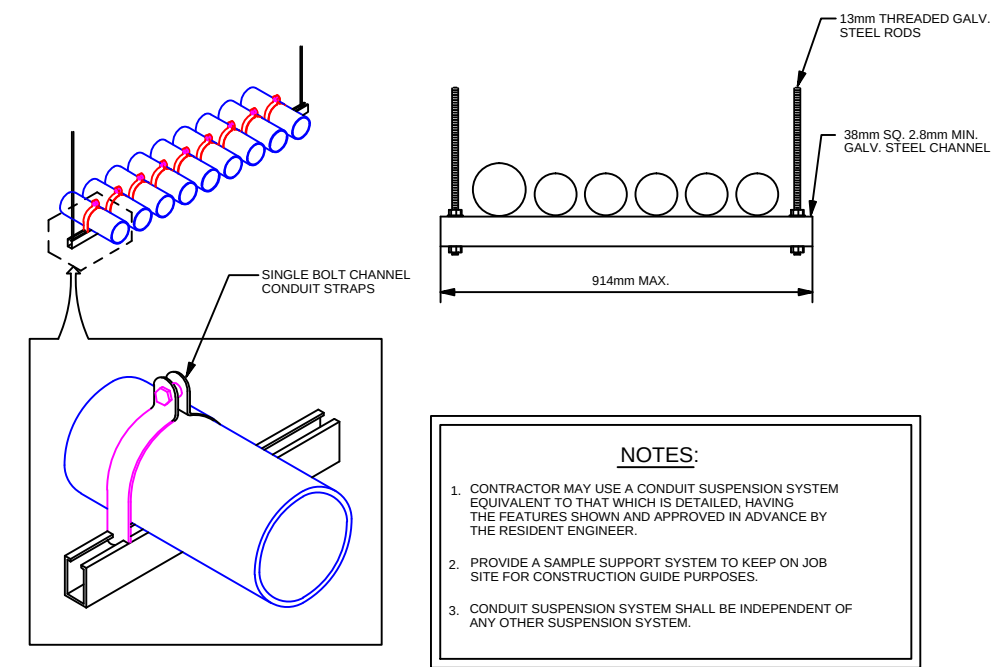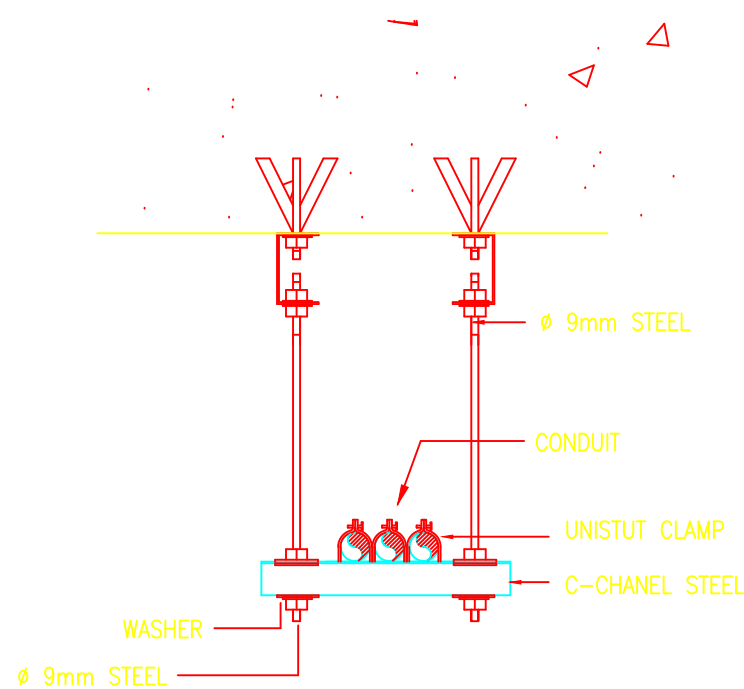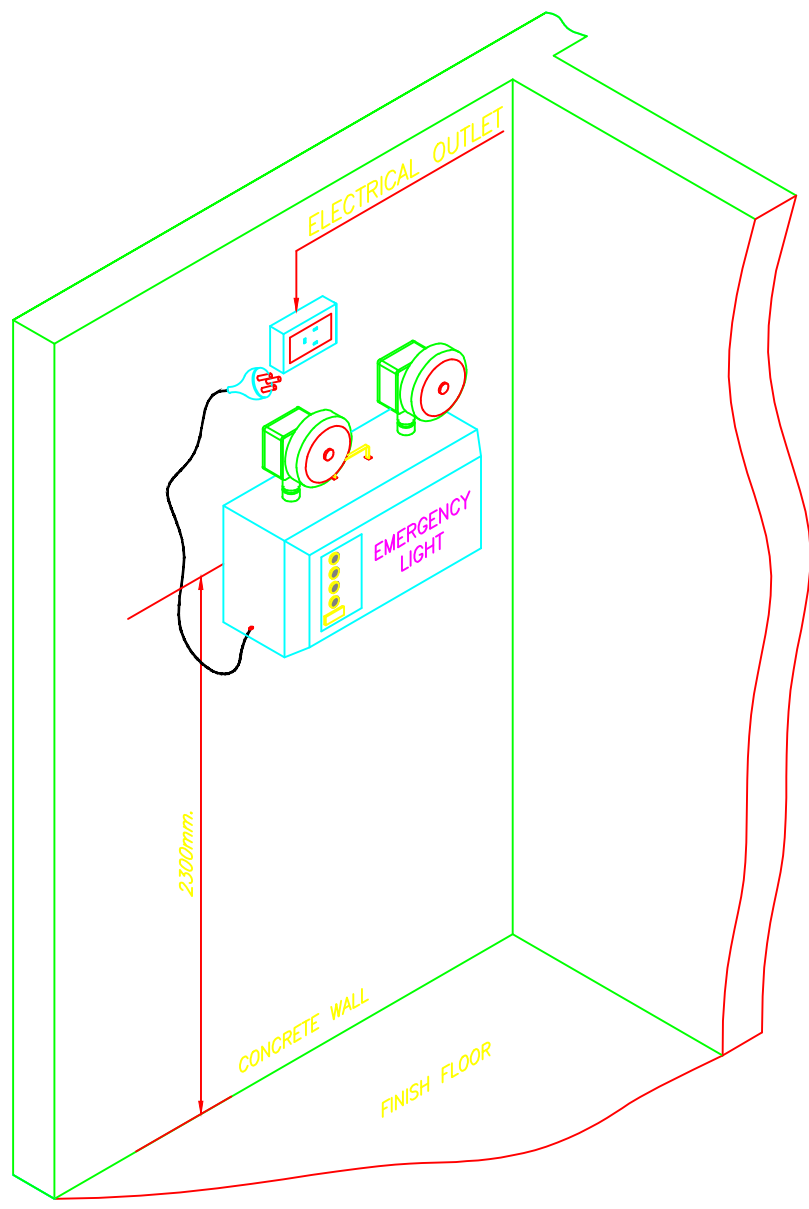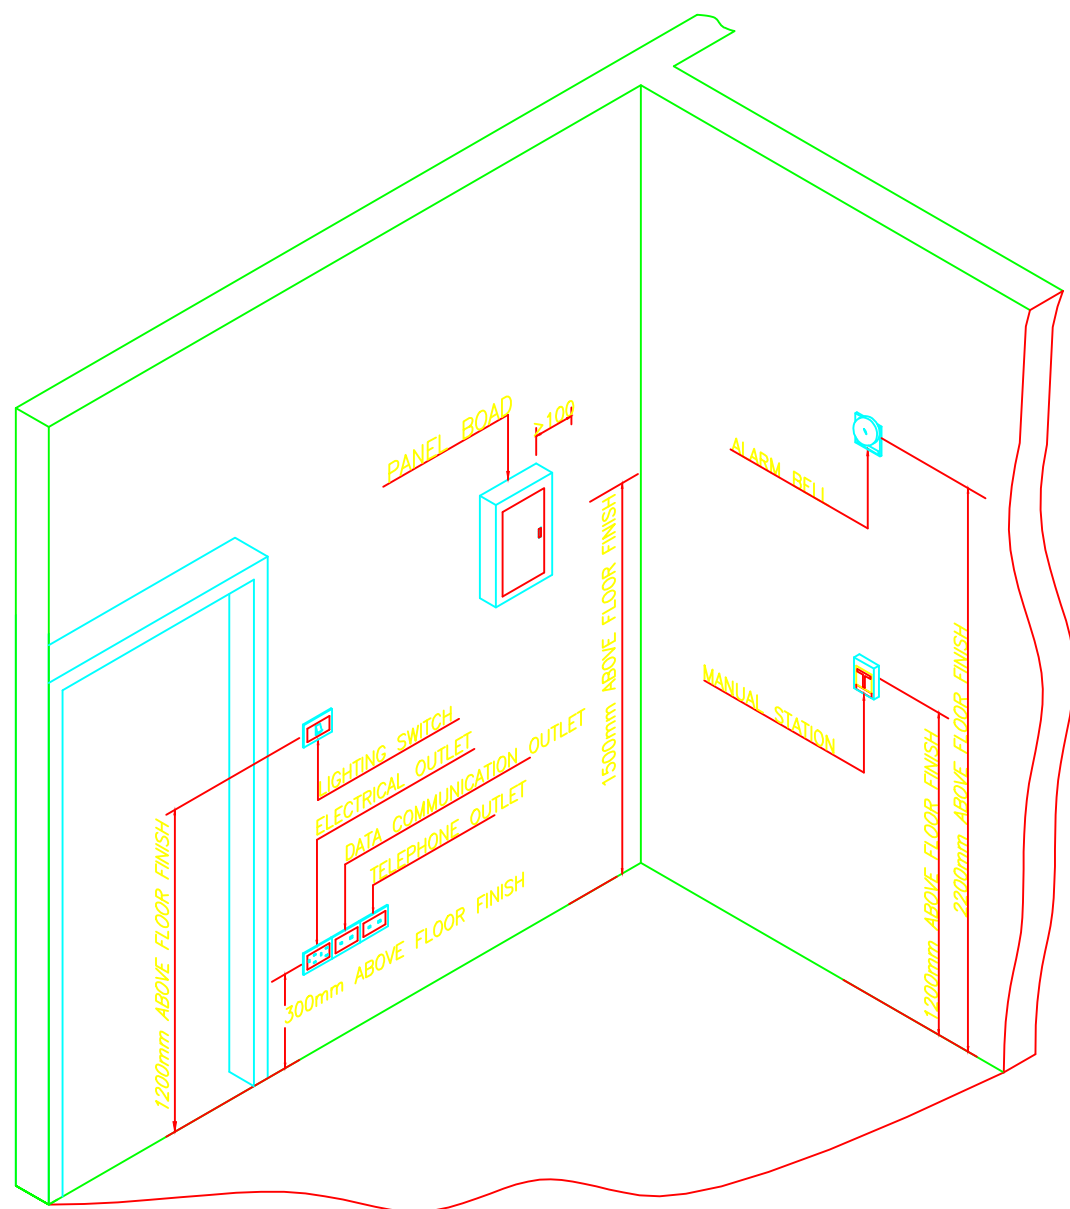


CONDUIT HANGER DETAIL
N.T.S.

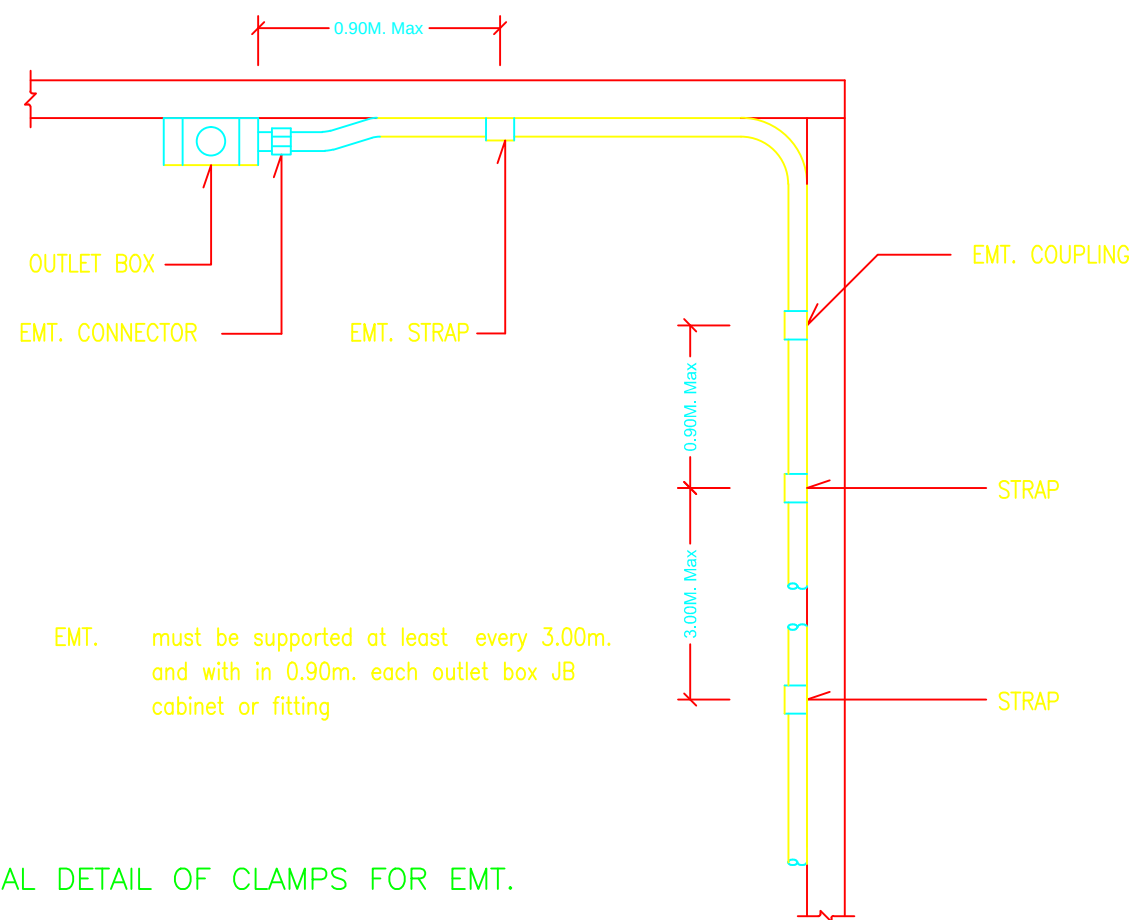


TYPICAL DETAIL OF CLAMPS FOR EMT.

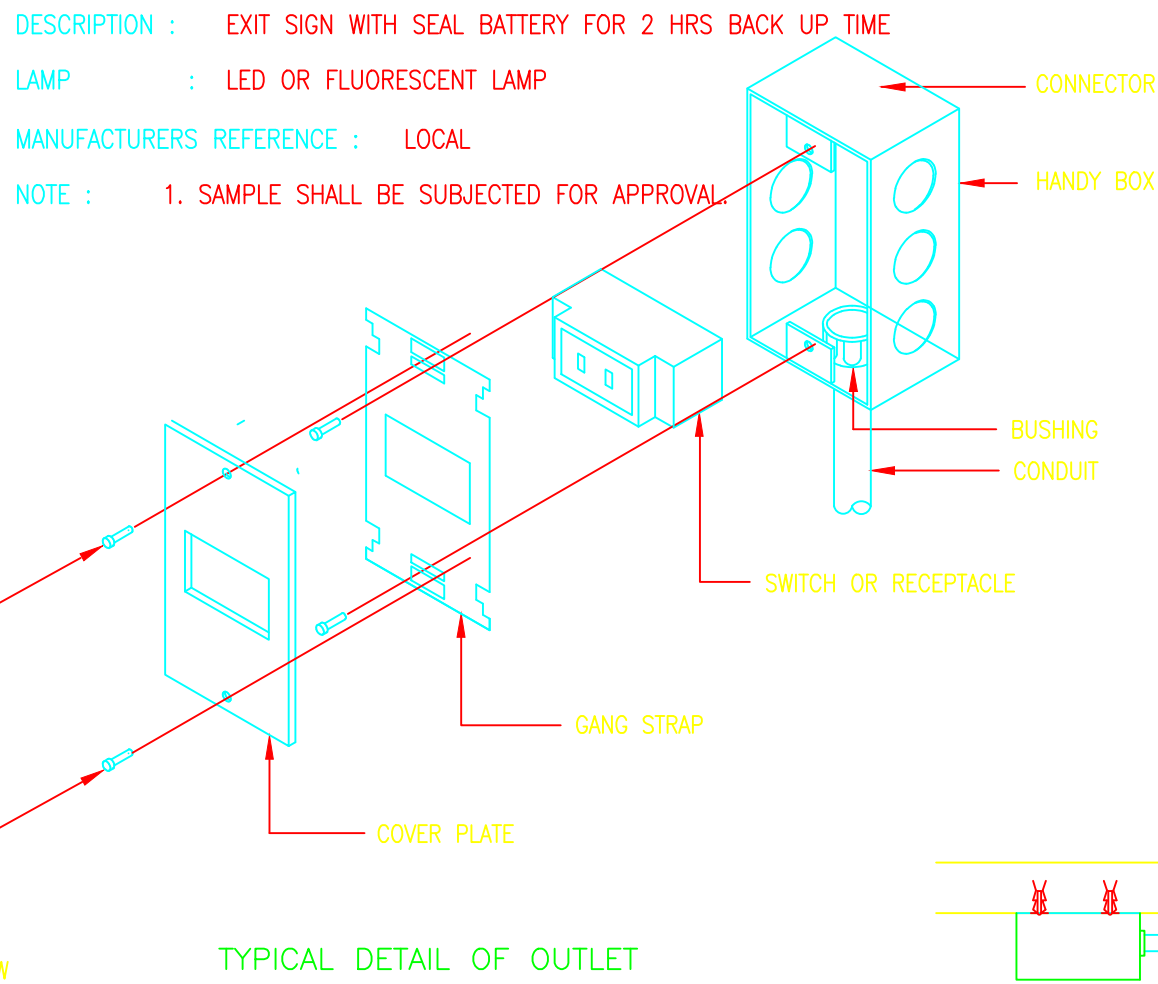

TYPICAL DETAIL OF OUTLET

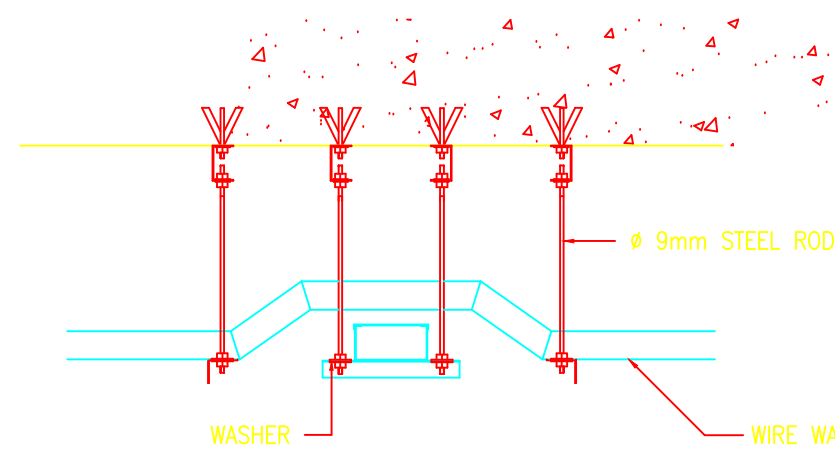


DETAIL INSTALLATION WIRE WAY OF CROSSED

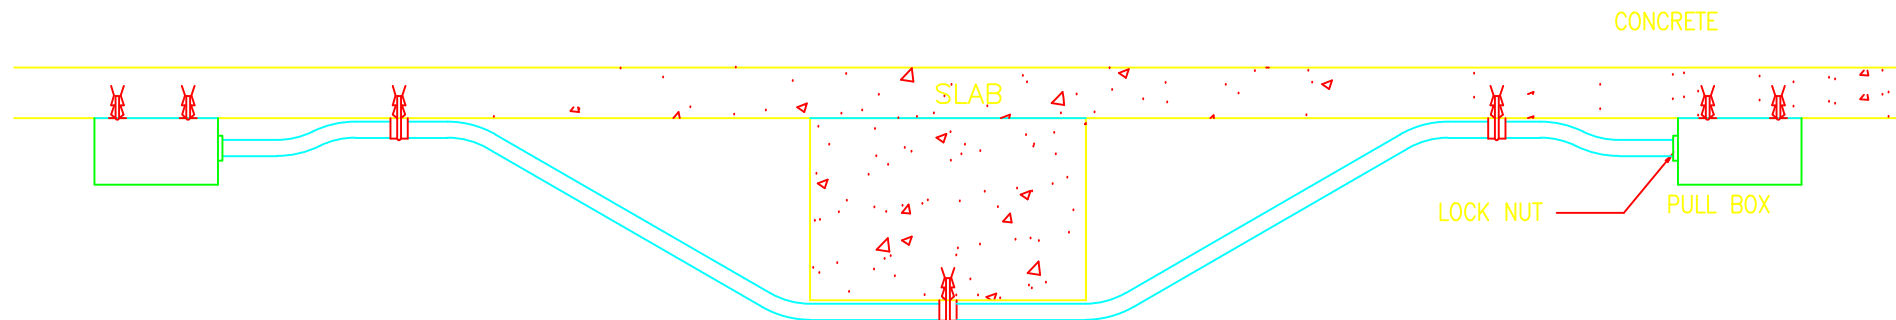

DETAIL BB

NOTE: 1.


SUPPORTING INTERVAL	STEEL CONDUIT PIPE 2M	PVC CONDUIT PIPE 1.5M
FOR CONNECTION BETWEEN THE PIPE THEMSELVES OR THE PIPE AND BOX.SUPPORT TO BE INSTALLED WITH IN ...M OF CONNECTION POINT	0.3M	0.15M

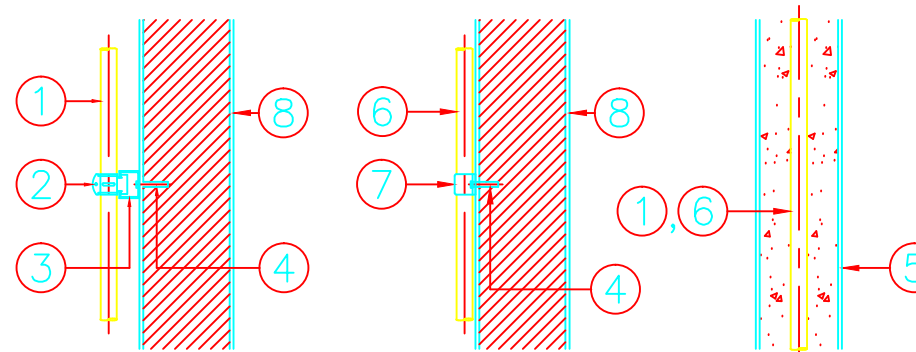


NOTE: 2 FOR THE PVC CONDUIT LINE IN HIGH TEMPERATURE AREA (40°C ~ 50°C) THE SPAN OF EACH SUPPORT TO BE 0.6M APPROXIMATELY.

No.	DESCRIPTION	No.	DESCRIPTION
5	CONCRETE STRUCTURE		
4	EXPENSION BOLT		
3	UNIVERSAL CHANNEL	8	SANDWICH PANEL
2	UNIVERSAL CLAMP	7	SADDLE (ONLY FOR P.V.C PIPE)
1	STEEL CONDUIT PIPE	6	PVC CONDUIT PIPE


DETAIL CONDUIT SUPPORT

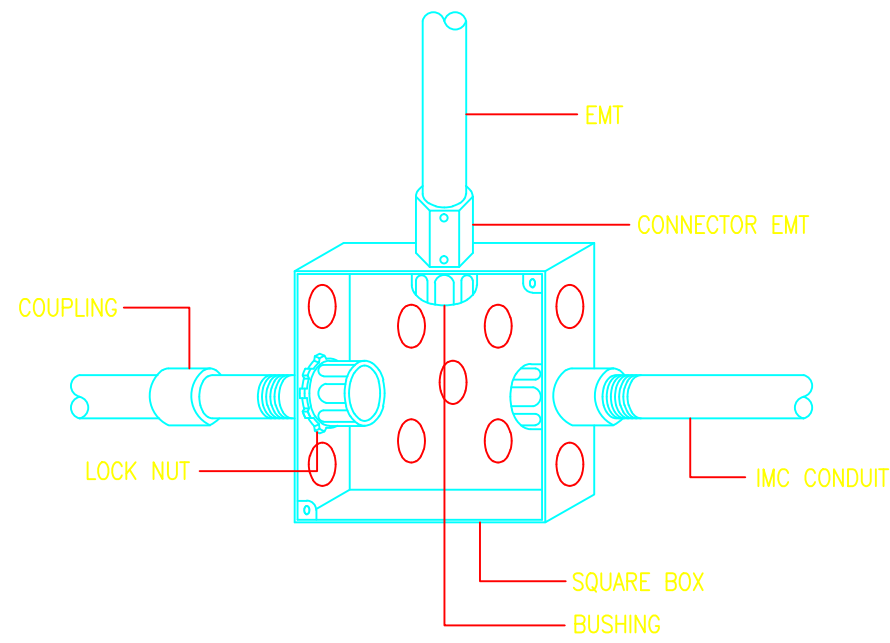

TYPICAL DETAIL OF BOX CONNECTION

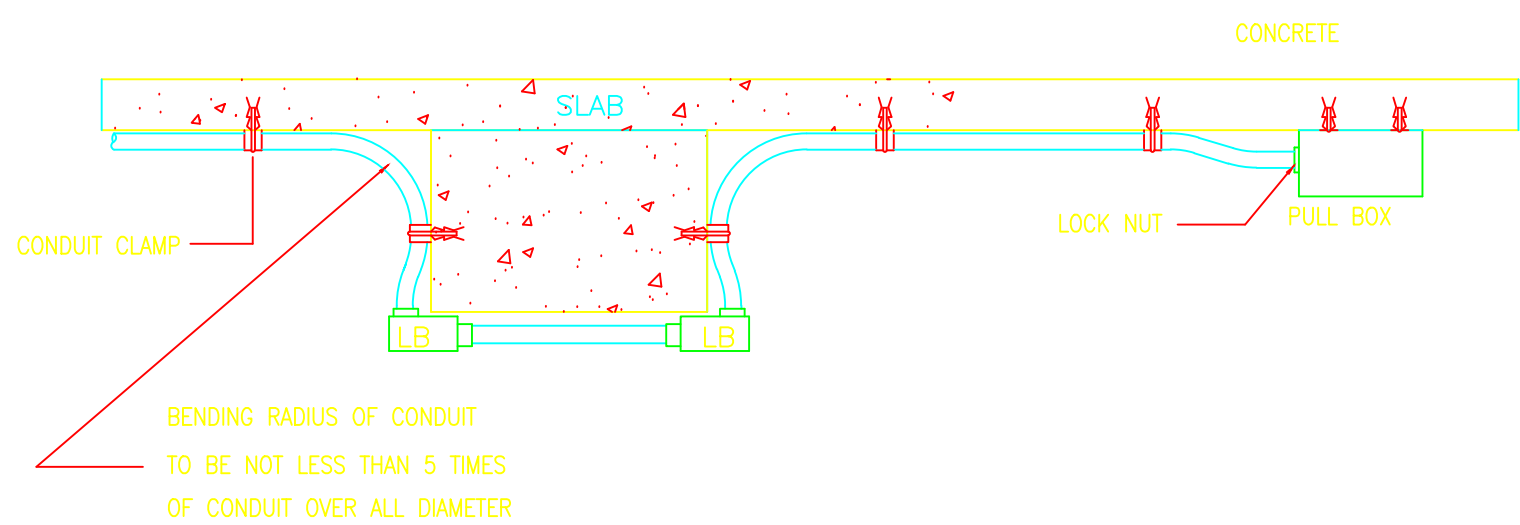

BENDING RADIUS OF CONDUIT
TO BE NOT LESS THAN 5 TIMES
OF CONDUIT OVER ALL DIAMETER

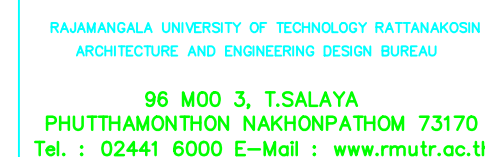

PROJECT
 วิชาการเฉลิมพระเกียรติการศึกษาทางไกลผ่านดาวเทียม
 ตำบลหนองแก อำเภอหัวหิน จังหวัดประจวบคีรีขันธ์
 จำนวน 1 รายการ

OWNER

มหาวิทยาลัยเทคโนโลยีราชมงคลธัญบุรี

SITE LOCATION

มหาวิทยาลัยเทคโนโลยีราชมงคลธัญบุรี
วิทยาเขตวังทองหลาง

CHANCELLOR

อธิการบดี ผศ. ศิวะ วสุนธราภิวัฒก์

PROJECT ADVISER

รองอธิการบดี อาจารย์สิปปะ ด่วงผึ้ง

DIRECTOR OF ARCHITECTURE AND ENGINEERING

ผู้อำนวยการ
สำนักงานออกแบบสถาปัตยกรรมและวิศวกรรม
ผศ. วัชรชัย จันทร์หา

ARCHITECT

นายธิปปะ ดั่งผึ่ง สสท.2044

STRUCTURE ENGINEER

นายสายนธ์ ด่วงผึ้ง สย.6489
นายสมดลย์ ด่วงผึ้ง สย.7445

SANITARY ENGINEER

นายประสาร บุญเจริญ ภูส.1865

ELECTRICAL ENGINEER

นายเกรียงไกร ภมรพล
สพก. 1682

REVISION

DATE _____

DRAWING

ELECTRICAL DETAIL

DWG.NO.


FF-G-13


	TOTAL
--	-------


210


REMARK


1. ให้ใช้ตัวอักษรที่ทุกคนในแบบร่างนั้น ห้ามวัดจากแบบ
2. ระยะห่างจากแบบหากยึดอยู่กับผนังหรือเพดาน ให้ปรับให้เท่ากับระยะห่างจริง โดยเขียนจำนวนขึ้นจากศูนย์มีขีดจากแนวบรรทัดจากล่างสุดของผนังถึงบนตัวเขียน

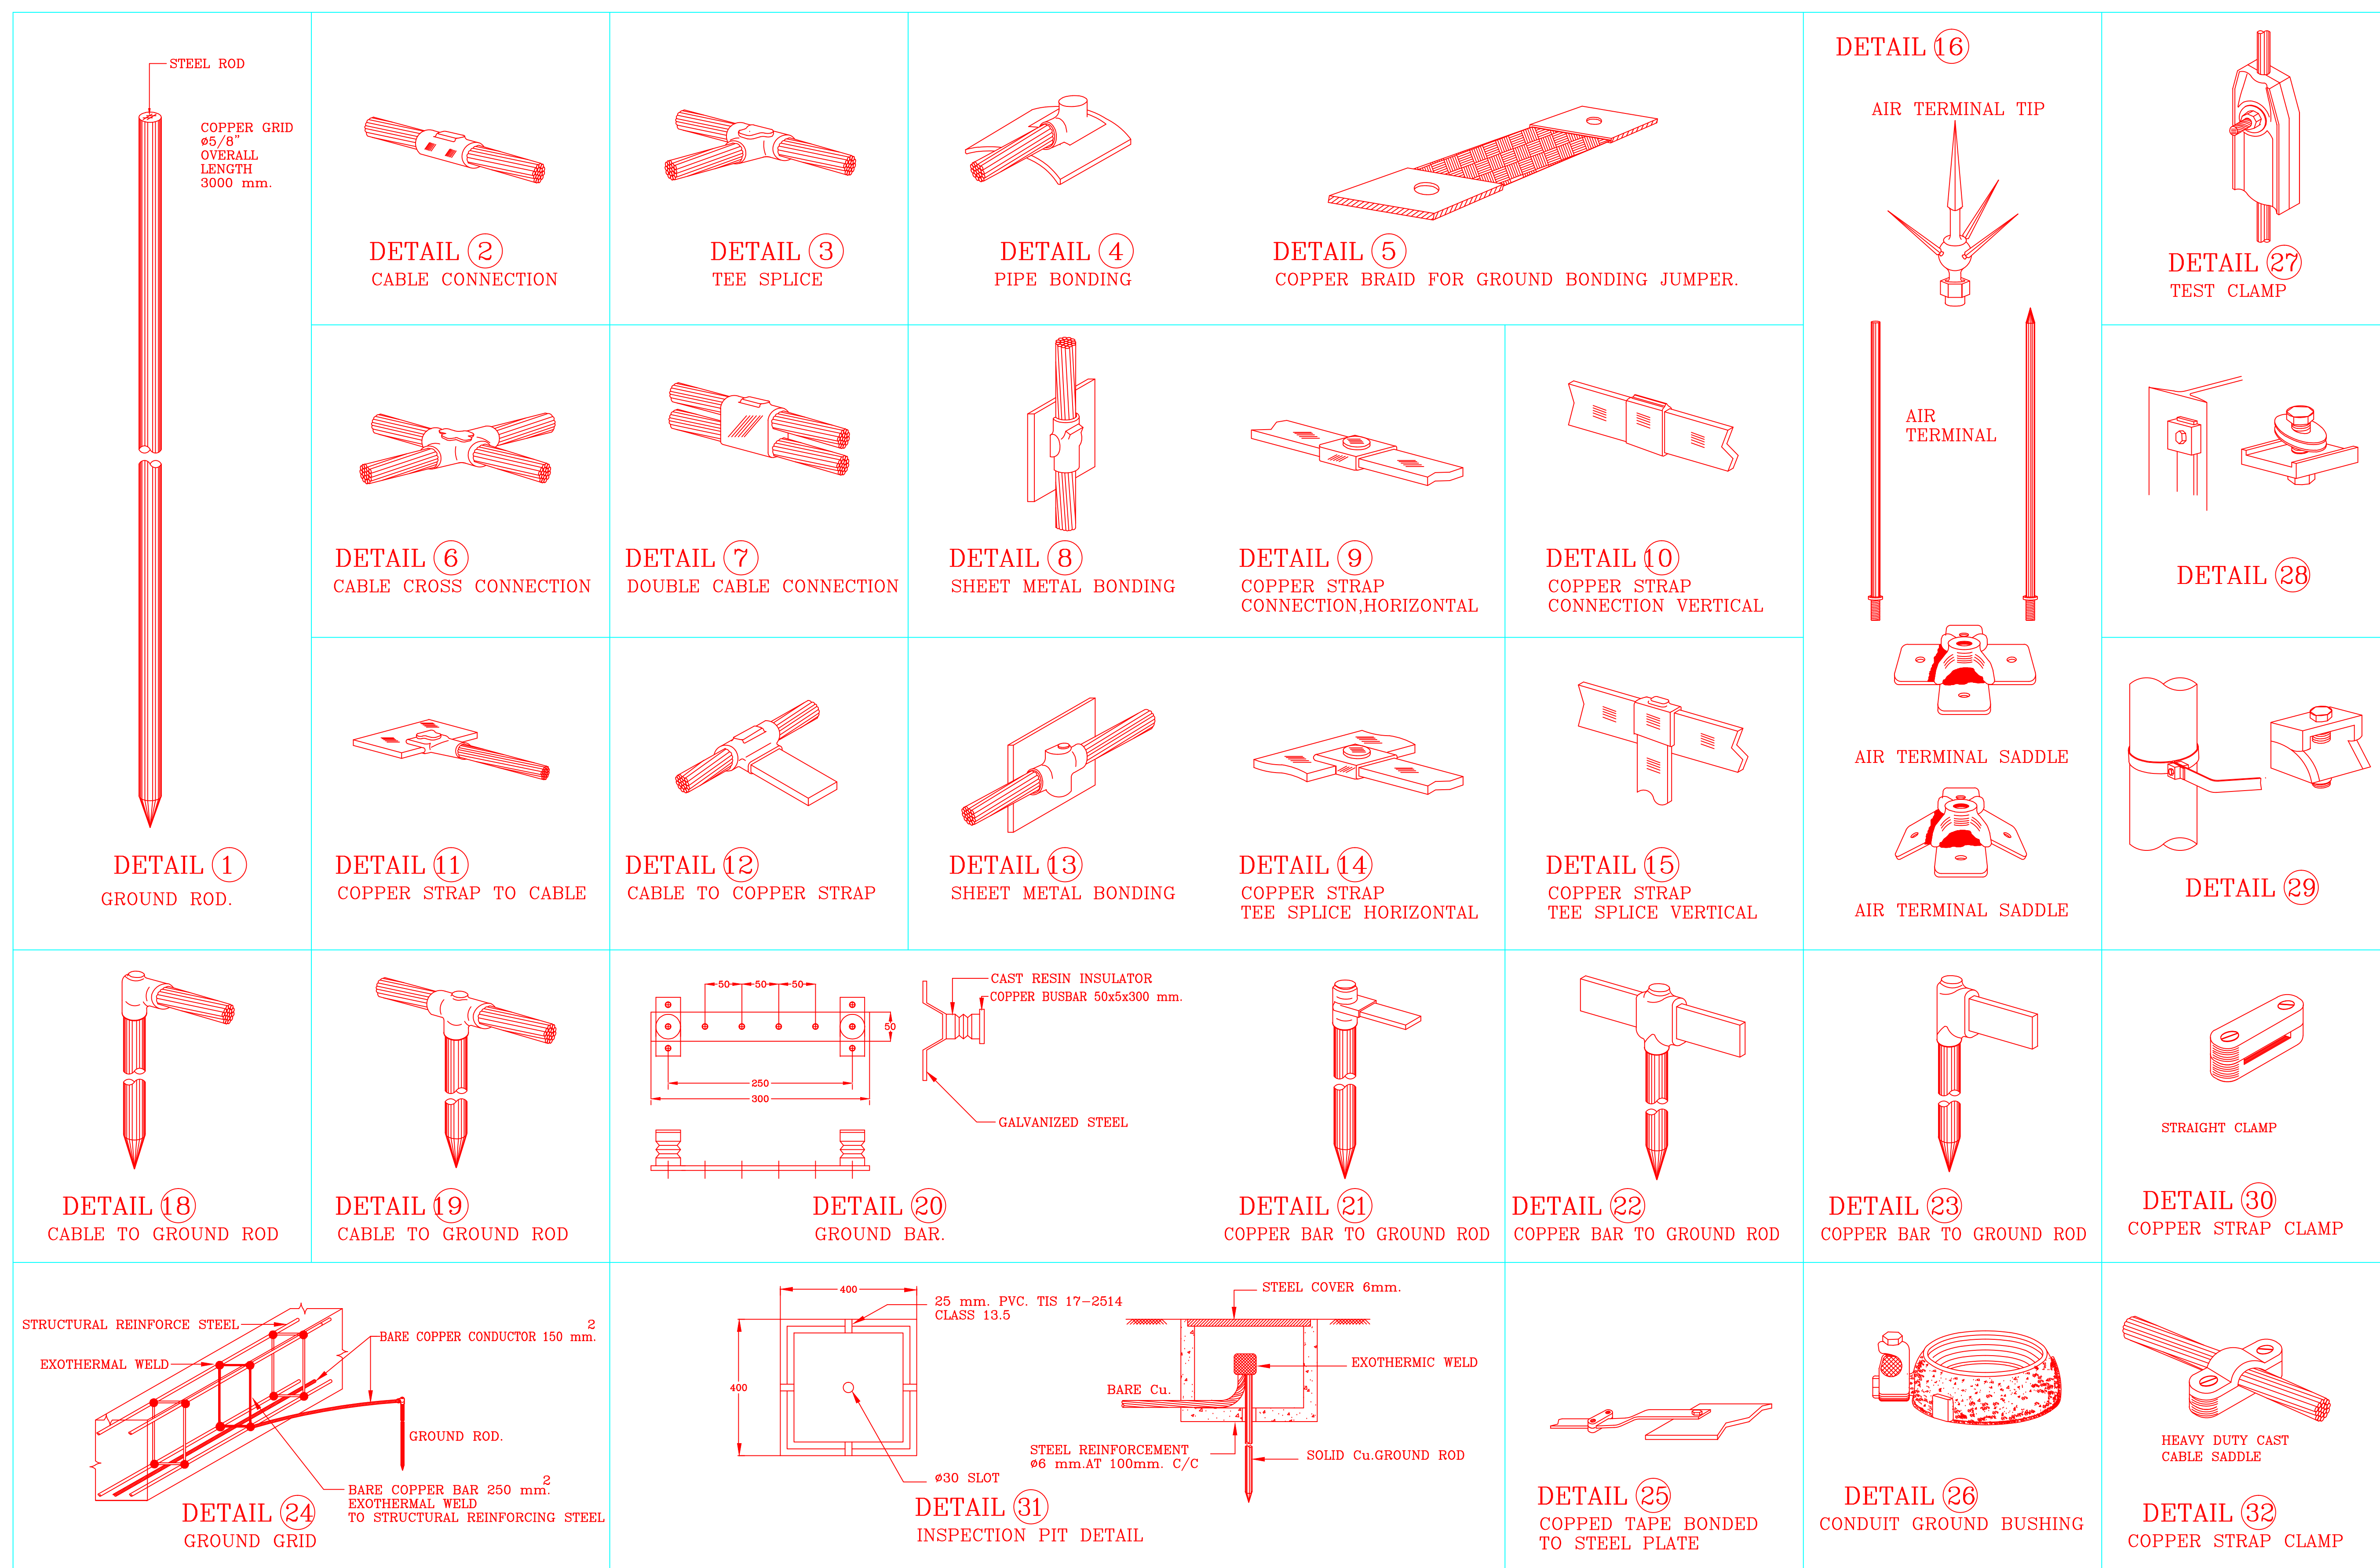

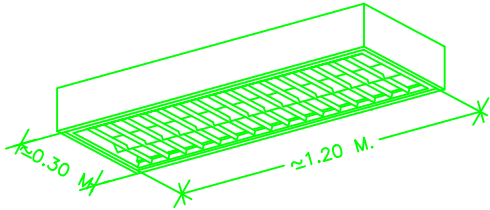
④	INDUSTRIAL PROFILE LOUVER TYPE LUMINAIRE
	
LED. 1x18 W. (High-Lumen) 2100 Lumen	SYMBOL
Hamonic Total (THD) < 10%	
Aluminium Reflector (87%)	

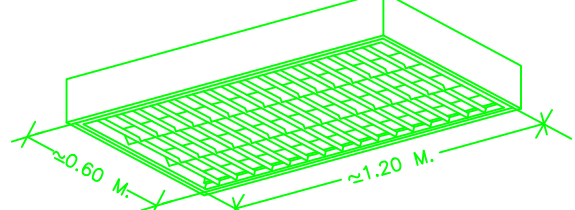
⑤	INDUSTRIAL PROFILE LOUVER TYPE LUMINAIRE
	
LED. 2x18 W. (High-Lumen) 2100 Lumen	SYMBOL
Hamonic Total (THD) < 10%	
Aluminium Reflector (87%)	

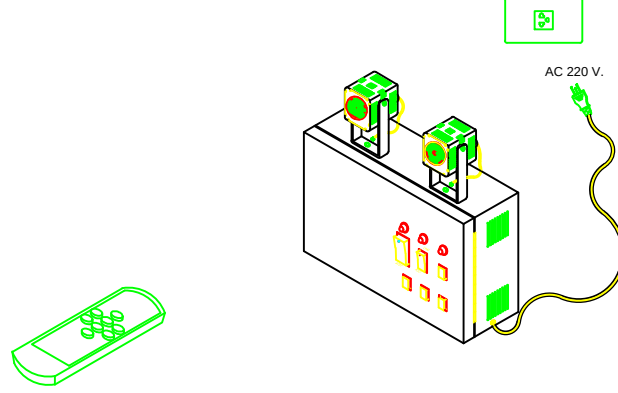⑫	LED EMERGENCY LIGHTING LUMINAIRE
	
LED 2x9 W. Complete with BATT. 7.8 AH. 12V. and Remote Control Device	SYMBOL
	

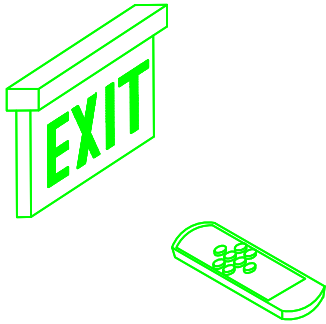
⑰	LED EXIT LIGHT
	
LED 6 W. Complete with BATT. 2.2 AH. 12 V. and Remote Control Device.	SYMBOL
Two Side of The Sign	

DOWNLIGHT	
	
LED. 1x13 W. 1521 Lumen	SYMBOL
	

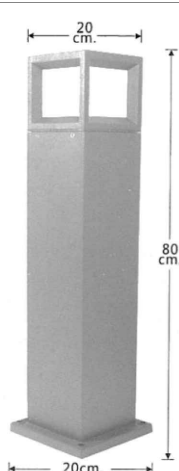
POLE LIGHT	
	
LED. 1x12 W. 1660 Lumen	SYMBOL
	

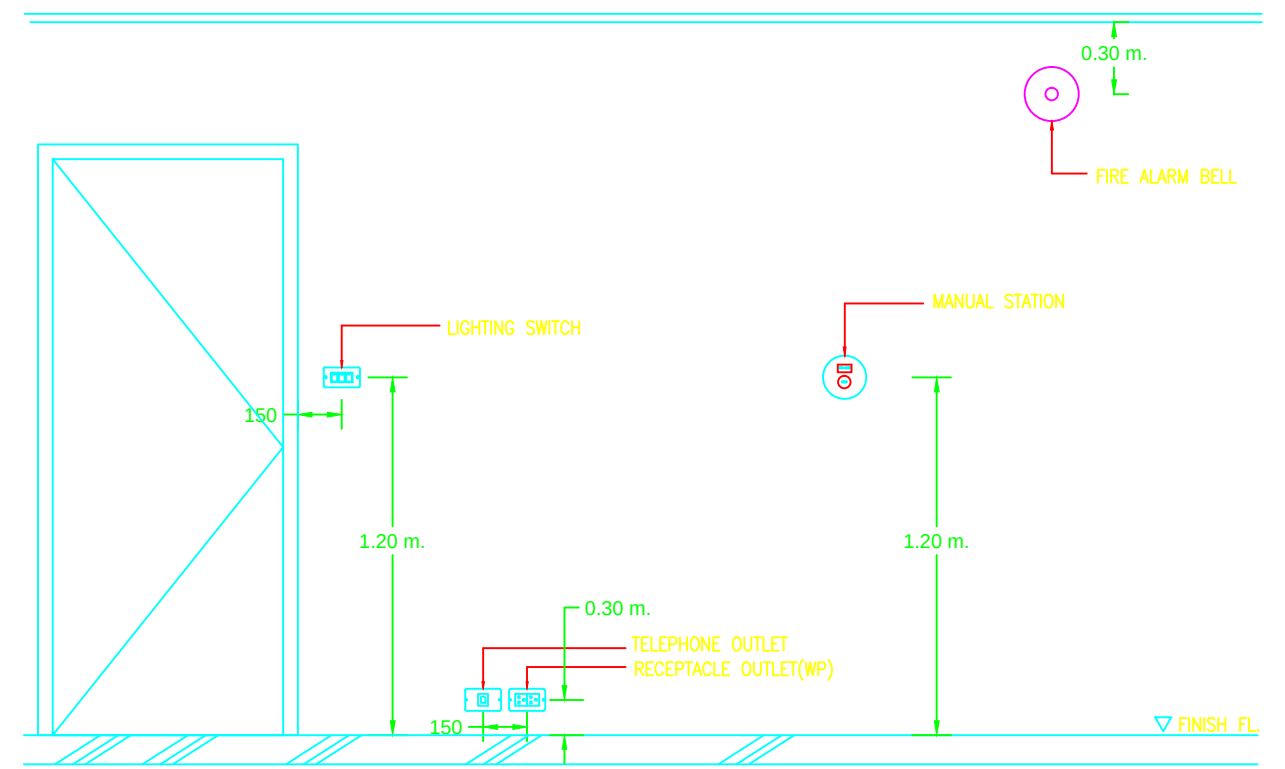


TYPICAL DETAIL INSTALLATION FOR SWITCH,OUTLET,MANUAL STATION & ALARM BELL

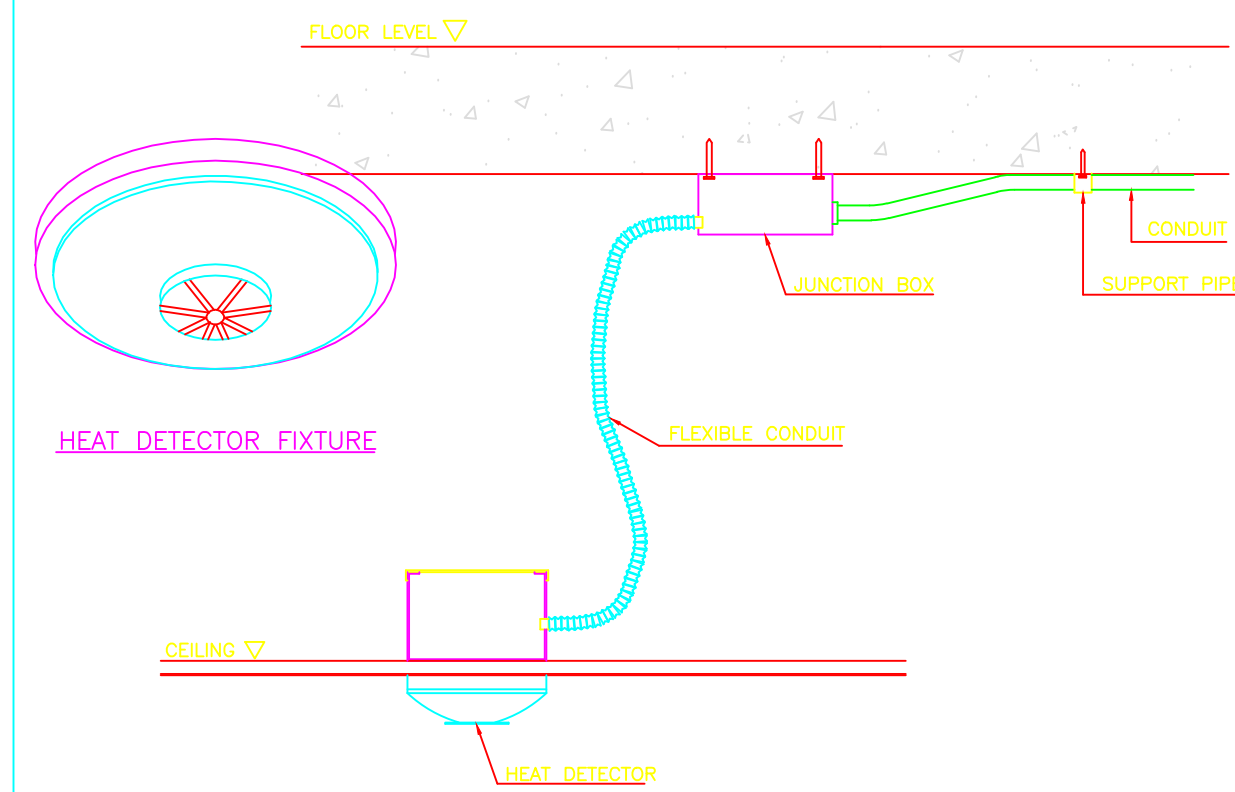


TYPICAL DETAIL INSTALLATION FOR HEAT DETECTOR

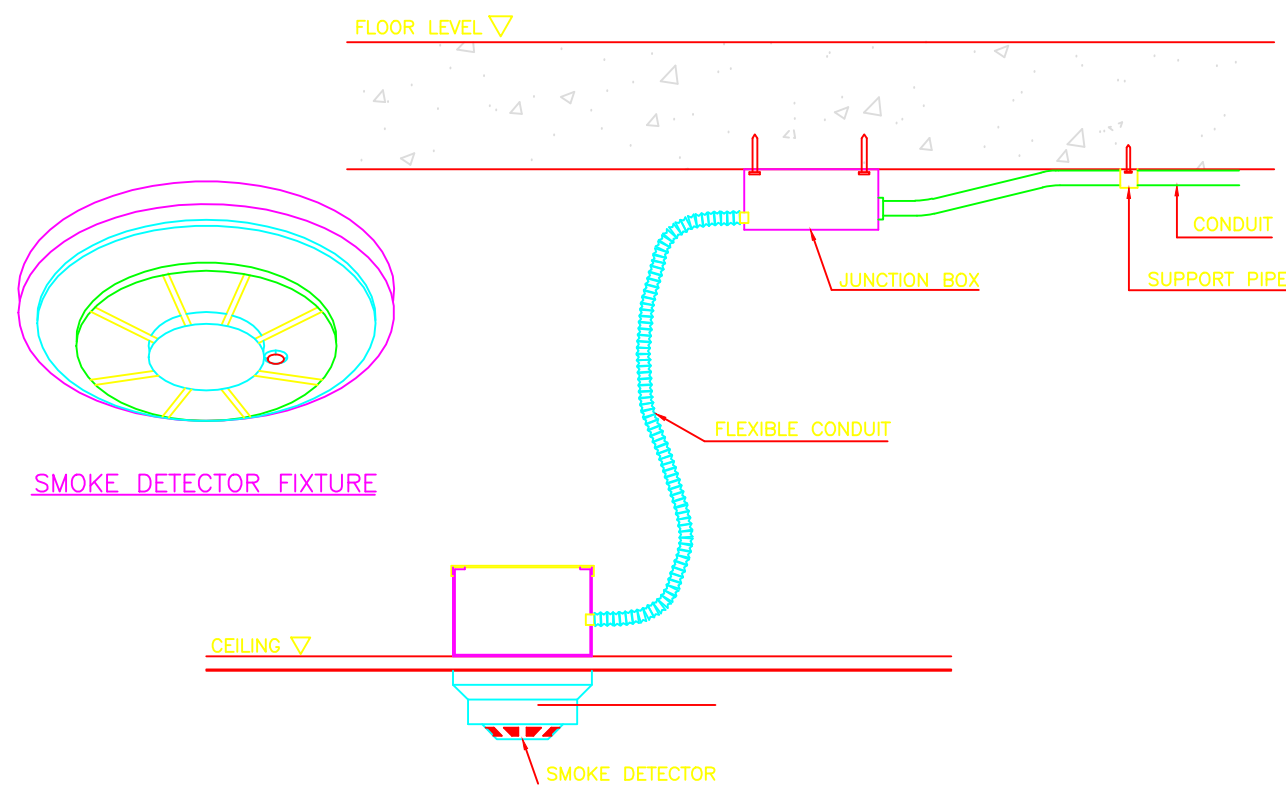


TYPICAL DETAIL INSTALLATION FOR SMOKE DETECTOR

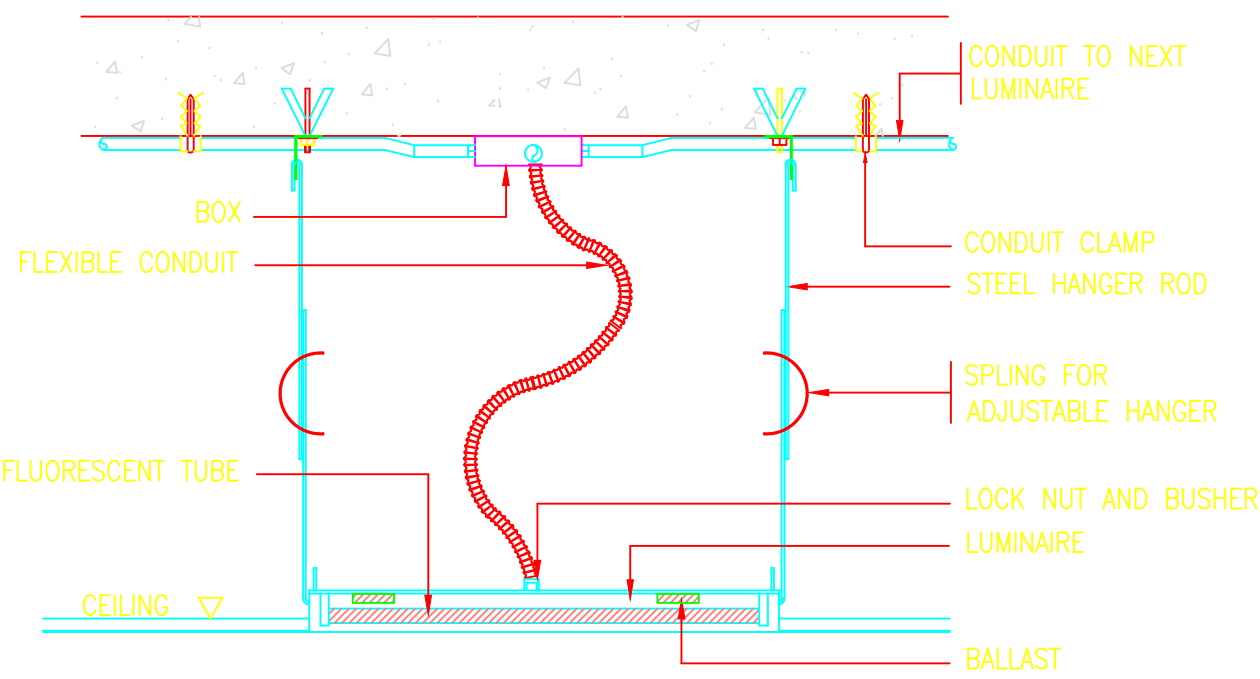


DETAIL INSTALLATION FOR LIGHTING FIXTURE

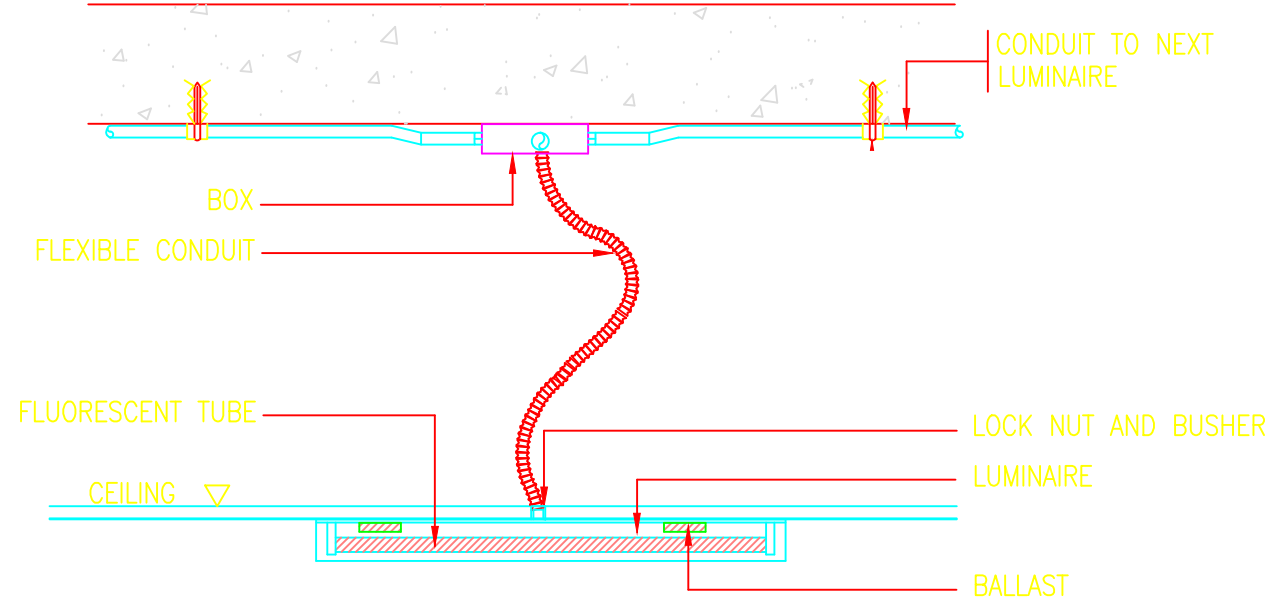


DETAIL INSTALLATION FOR LIGHTING FIXTURE

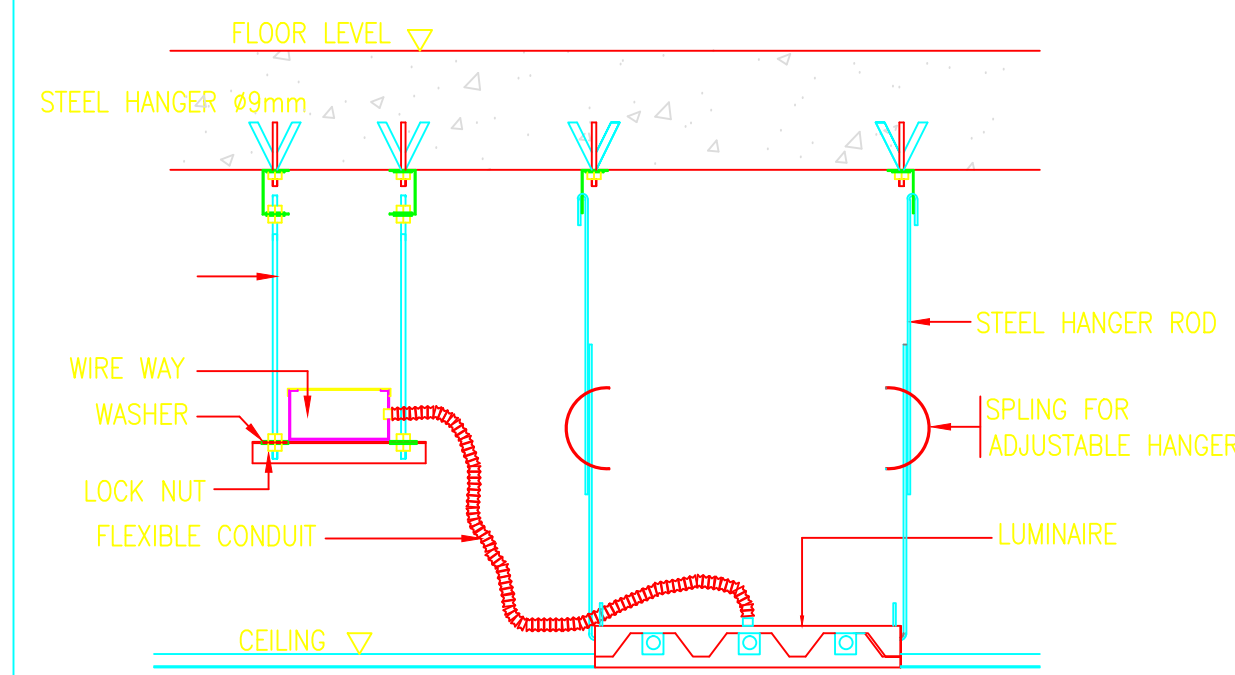


DETAIL INSTALLATION FOR LIGHTING FIXTURE

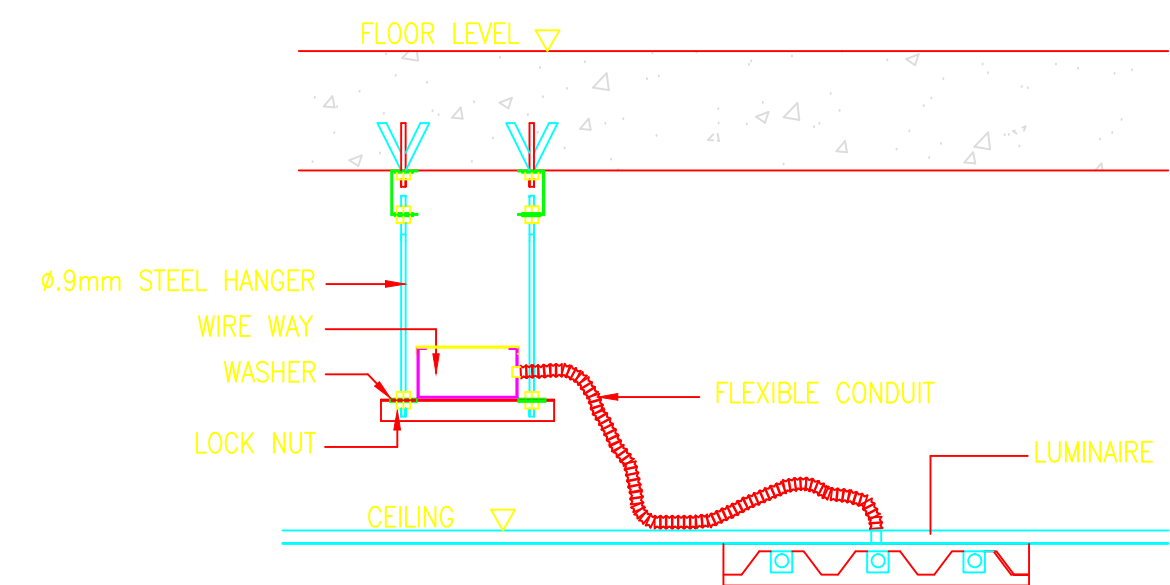


DETAIL INSTALLATION FOR LIGHTING FIXTURE

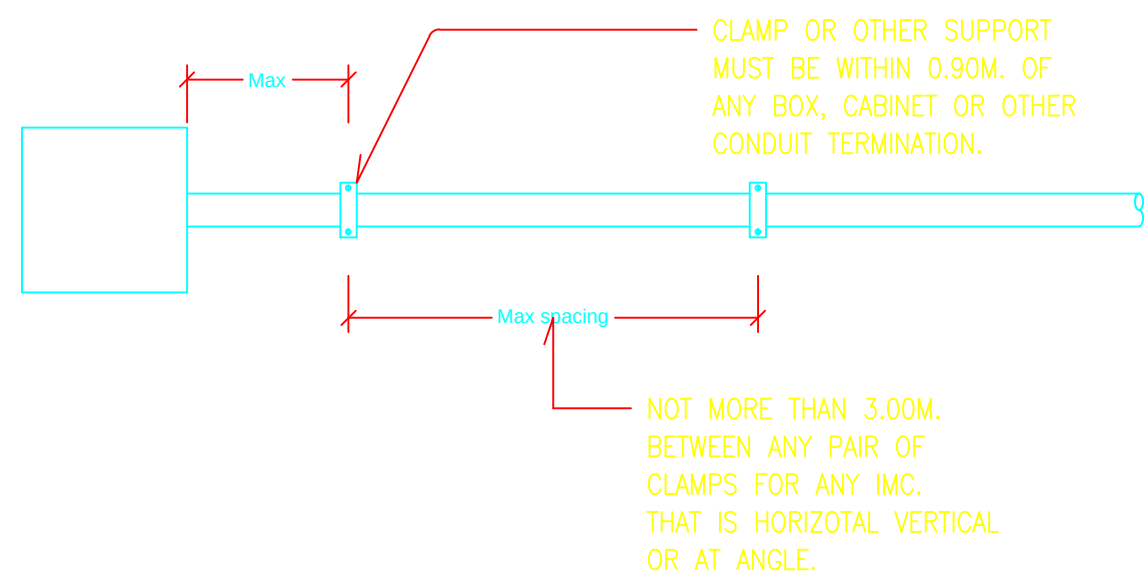

TYPICAL DETAIL OF CLAMPS FOR IMC.

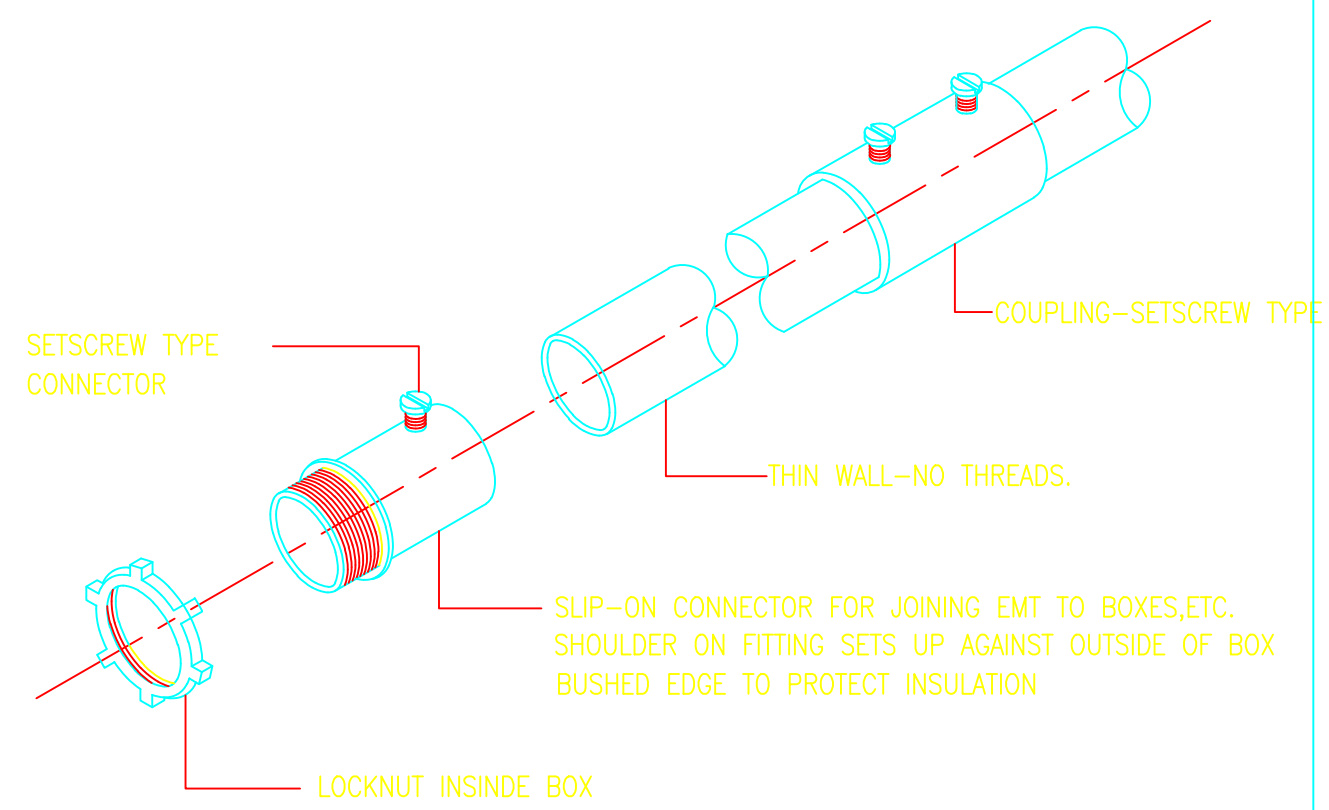

EMT CONNECTION

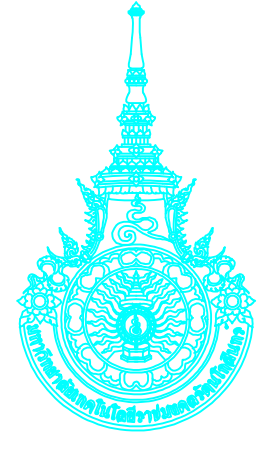

RAJAMANGALA UNIVERSITY OF TECHNOLOGY BATTANAKOSN
ARCHITECTURE AND ENGINEERING DESIGN BUREAU

96 MOO 3, T.SALAYA
PHUTHAMONTHON NAKHONPATHOM 73170
Tel. : 02441 6000 E-Mail : www.rmutr.ac.th

PROJECT

อาคารเฉลิมพระเกียรติพระบาทสมเด็จพระเจ้าอยู่หัว
ด้านถนนเอกมัย จำนวน 3 ชั้น จำนวน 1 รายการ

OWNER

มหาวิทยาลัยเทคโนโลยีราชมงคลธัญบุรี

SITE LOCATION

มหาวิทยาลัยเทคโนโลยีราชมงคลธัญบุรี
วิทยาเขตวังไกลกังวล

CHANCELLOR

อธิการบดี ผศ ศิวะ วสุนทรานันท์

PROJECT ADVISER

รองอธิการบดี อาจารย์ลิปะ ดั่งสัง

DIRECTOR OF ARCHITECTURE AND ENGINEERING

ผู้อำนวยการ
สำนักงานออกแบบสถาปัตยกรรมและวิศวกรรม
ผศ.ชวรินทร์ จันทนา

ARCHITECT

นายลิปะ ดั่งสัง สสท.2044

STRUCTURE ENGINEER

นายสาธิต ดั่งสัง สข.6489
นายสมชาย ดั่งสัง สข.7445

SANITARY ENGINEER

นายประสาร บุญเจริญ ภาส.1865

ELECTRICAL ENGINEER

นายเกรียงไกร ภาส.1682

REVISION

DATE

29.07.2563


DRAWING

ELECTRICAL DETAIL

DWG.NO.	TOTAL
EE-G-14	210

REMARK

 1. วัสดุที่ใช้ควรเป็นวัสดุที่มีคุณภาพดี
2. วัสดุที่ใช้ควรเป็นวัสดุที่มีคุณภาพดี
3. วัสดุที่ใช้ควรเป็นวัสดุที่มีคุณภาพดี



PROJECT

OWNER

SITE LOCATION

CHANCELLOR

PROJECT ADVISER

DIRECTOR OF ARCHITECTURE AND ENGINEERING

ARCHITECT

STRUCTURE ENGINEER

SANITARY ENGINEER

ELECTRICAL ENGINEER

REVISION

DATE _____

DRAWING

LOAD SCHEDULE

REMARK

REMARK

1. ให้ใช้ตัวอักษรที่กำหนดยกเว้นในแบบฟอร์มอื่น ห้ามใช้ตัวจากแบบ
2. ระยะตัวภายในแบบหากมีข้อผิดพลาดให้แจ้ง ให้ปรับให้เข้ากัน
สถานที่แจ้ง โดยระบุจำนวนข้อผิดพลาดจากต้นแบบรวมตลอดการจำ
และเพื่อปกป้องก่อนดำเนินการ



PROJECT
 วิชาการเฉลิมพระเกียรติการศึกษาทางไกลผ่านดาวเทียม
 ตำบลหนองแก อำเภอสัตหีบ จังหวัดชลบุรี
 จำนวน 1 รายการ

มหาวิทยาลัยเทคโนโลยีราชมงคลธัญบุรี

มหาวิทยาลัยเทคโนโลยีราชมงคลธัญบุรี
วิทยาเขตวังไกลกังวล

อธิการบดี ผศ. ศิวะ วสุนธราภิวัฒก์

รองอธิการบดี อาจารย์สีป๊ะ ดวงผึ้ง

ผู้อำนวยการ
สำนักงานออกแบบสถาปัตยกรรมและวิศวกรรม
ผศ.ขวัญชัย จันทนา

นายสีป๊ะ ดวงผึ้ง สสจ.2044

นายสาธิตน์ ดั่งผึ้ง สย.6489
นายสมดุทธิ์ ดั่งผึ้ง สย.7445

นายประสาร บุญเจริญ ภาส.1865

นายเกรียงไกร ภมรพล
สพก. 1682

29.07.2563

 
LOAD SCHEDULE

EE-G-16

210

1. ให้ใช้ตัวอักษรที่กำหนดในแบบฟอร์มนี้ ห้ามัดจากแบบ
2. ระยะห่างในแบบอักษรต้องเหมือนกับสถานที่ซึ่ง ให้ปรับให้เท่ากับสถานที่ซึ่ง โดยผู้รับจ้างต้องปฏิบัติตามเงื่อนไขจากคณะกรรมการตรวจจำและสถาปนาปีก่อนดำเนินการ

[illegible]



PROJECT
อาคารเฉลิมพระเกียรติการศึกษาทางไกลผ่านดาวเทียม
ตำบลหนองแก อำเภอสวี จังหวัดประจวบคีรีขันธ์
จำนวน 1 รายการ

มหาวิทยาลัยเทคโนโลยีราชมงคลธัญบุรี

มหาวิทยาลัยเทคโนโลยีราชมงคลธัญบุรี
วิทยาเขตวังไกลกังวล

อธิการบดี ผศ. ศิวะ วสุนธราภิวัฒก์

รองอธิการบดี อาจารย์สิปปะ ด่วงผึ้ง

ผู้อำนวยการ
สำนักงานออกแบบสถาปัตยกรรมและวิศวกรรม
ผศ.ขวัญชัย จันทนา

นายธิปปะ ดั่งผึ้ง สสจ.2044

นายสำเณห์ ดวงผึ้ง สย.6489
นายสมดุลย์ ดวงผึ้ง สย.7445

นายประสาร บุญเจริญ ภส.1865

นายเกรียงไกร ภมรพล
สปก. 1682

29.07.2563

 
LOAD SCHEDULE

EE-G-17

210

1. ให้ใช้ตัวอักษรที่กำหนดในแบบฟอร์มนี้ ห้ามัดจากแบบ
2. ระยะห่างในแบบอักษรต้องเหมือนกับสถานที่ซึ่ง ให้ปรับให้เท่ากับสถานที่ซึ่ง โดยผู้รับจ้างต้องปฏิบัติตามเงื่อนไขจากคณะกรรมการตรวจจำและสถาปนาปีก่อนดำเนินการ

[illegible]



PROJECT
อาคารเฉลิมพระเกียรติการศึกษาทางไกลผ่านดาวเทียม
ตำบลหนองแก อำเภอหัวหิน จังหวัดประจวบคีรีขันธ์
จำนวน 1 รายการ

มหาวิทยาลัยเทคโนโลยีราชมงคลธัญบุรี

มหาวิทยาลัยเทคโนโลยีราชมงคลธัญบุรี
วิทยาเขตวังไกลกังวล

รองอธิการบดี อาจารย์สีป๊ะ ดวงผึ้ง

 
นายสิปปะ ดั่งผึ้ง สสท.2044

นายสายนธ์ ค้างคอง สย.6489
นายสมดุลย์ ค้างคอง สย.7445

นายประสาร บุญเจริญ ภส.1865

นายเกรียงไกร ภมรพล
สปก. 1682

1. ให้ใช้ตัวอักษรที่กำหนดในแบบฟอร์มนี้ ห้ามัดจากแบบ
2. ระยะห่างในแบบอักษรต้องเหมือนกับสถานที่ซึ่ง ให้ปรับให้เท่ากับ
สถานที่ซึ่ง โดยผู้รับจ้างต้องปฏิบัติตามเงื่อนไขจากคณะกรรมการตรวจ
และสถาปนาปีก่อนดำเนินการ



PROJECT
อาคารเฉลิมพระเกียรติรุดการศึกษารากไกลผ่านดาวเทียม
ตำบลหนองแก อำเภอหัวหิน จังหวัดประจวบคีรีขันธ์
จำนวน 1 รายการ

มหาวิทยาลัยเทคโนโลยีราชมงคลธัญบุรี

อธิการบดี ผศ. ศิวะ วสุนธราภิวัฒก์

รองอธิการบดี อาจารย์สีปปะ ดวงผึ้ง

ผู้อำนวยการ
สำนักงานออกแบบสถาปัตยกรรมและวิศวกรรม
ผศ.ขวัญชัย จันทนา

นายธิปปะ ดั่งผึ้ง สสจ. 2044

นายสาธิตน์ ดั่งมั่ง สย.6489
นายสมบุญ ดั่งมั่ง สย.7445

นายประสาร บุญเจริญ ภส.1865

นายเกรียงไกร ภมรพล
สฟก. 1682

29.07.2563

 
LOAD SCHEDULE

EE-G-19

210

1. ให้ใช้คำต่าง ๆ ที่กำหนดในแบบฟอร์มนี้ หัวข้อใดก็ตาม
2. ระยะต่างๆ ในแบบหาสถิติเกี่ยวกับสถานที่ซึ่ง ให้เปรียบเทียบกับ
สถานที่ซึ่ง โดยดูว่าคำศัพท์อันใดที่ขาดแคลนหรือขาดความชัดเจน
และสถานที่ใดที่เกินความจำเป็น

[illegible]



PROJECT
อาคารเฉลิมพระเกียรติรศึกษากทางไกลผ่านดาวเทียม
ตำบลหนองแก อำเภอหัวหิน จังหวัดประจวบคีรีขันธ์
จำนวน 1 รายการ

มหาวิทยาลัยเทคโนโลยีราชมงคลธัญบุรี

มหาวิทยาลัยเทคโนโลยีราชมงคลธัญบุรี
วิทยาเขตวังไกลกังวล

อธิการบดี ผศ. ศิวะ วสุนธราภิวัฒก์

รองอธิการบดี อาจารย์สีปปะ ค่วงผิ้ง

ผู้อำนวยการ
สำนักงานออกแบบสถาปัตยกรรมและวิศวกรรม
ผศ.ขวัญชัย จันทนา

นายธิปปะ ดั่งผึ้ง  สสจ.2044

นายสาธิตน์ ดั่งมิ่ง สย.6489
นายสมดุลย์ ดั่งมิ่ง สย.7445

นายประสาร บุญเจริญ ภาส.1865

นายเกรียงไกร ภมรพล
สพก. 1682

29.07.2563

 
LOAD SCHEDULE

EE-G-20

210

1. ให้ใช้ตัวอักษรที่กำหนดในแบบฟอร์มนี้ ห้ามัดจากแบบ
2. ระยะห่างในแบบอักษรและอักษรมานที่อิง ให้ปรับให้เท่ากับ
สถานที่ซึ่ง โดยผู้รับจ้างต้องปฏิบัติตามเงื่อนไขจากคณะกรรมการตรวจ
และสถาปนาปีก่อนดำเนินการ

[illegible]



PROJECT
อาคารเฉลิมพระเกียรติการศึกษาทางไกลผ่านดาวเทียม
ตำบลหนองแก อำเภอหัวหิน จังหวัดประจวบคีรีขันธ์
จำนวน 1 รายการ

มหาวิทยาลัยเทคโนโลยีราชมงคลธัญบุรี

มหาวิทยาลัยเทคโนโลยีราชมงคลธัญบุรี
วิทยาเขตวังไกลกังวล

อธิการบดี ผศ. ศิวะ วสุนธราภิวัฒก์

รองอธิการบดี อาจารย์สีปปะ ดวงผึ้ง

ผู้อำนวยการ
สำนักงานออกแบบสถาปัตยกรรมและวิศวกรรม
ผศ.ขวัญชัย จันทนา

นายสิปปะ ดั่งผึ่ง  สสจ.2044

นายสาธิตน์ ดั่งผึ้ง สย.6489
นายสมดุศลย์ ดั่งผึ้ง สย.7445

นายประสาร บุญเจริญ ภส.1865

นายเกรียงไกร ภมรพล
สฟก. 1682

29.07.2563


LOAD SCHEDULE

EE-G-21

210

1. ให้ใช้ตัวจัดสรรทรัพยากรในแบบถ่วงน้ำหนัก จากแบบ
2. ระบุค่าๆในแบบหากขัดแย้งกับสถานที่จริง ให้ปรับให้เข้ากับสถานที่จริง โดยระบุไว้ข้างต้นว่าการอนุมัติจากคณะกรรมการตรวจสอบและสถาปนาปกกันดำเนินการ

[illegible]

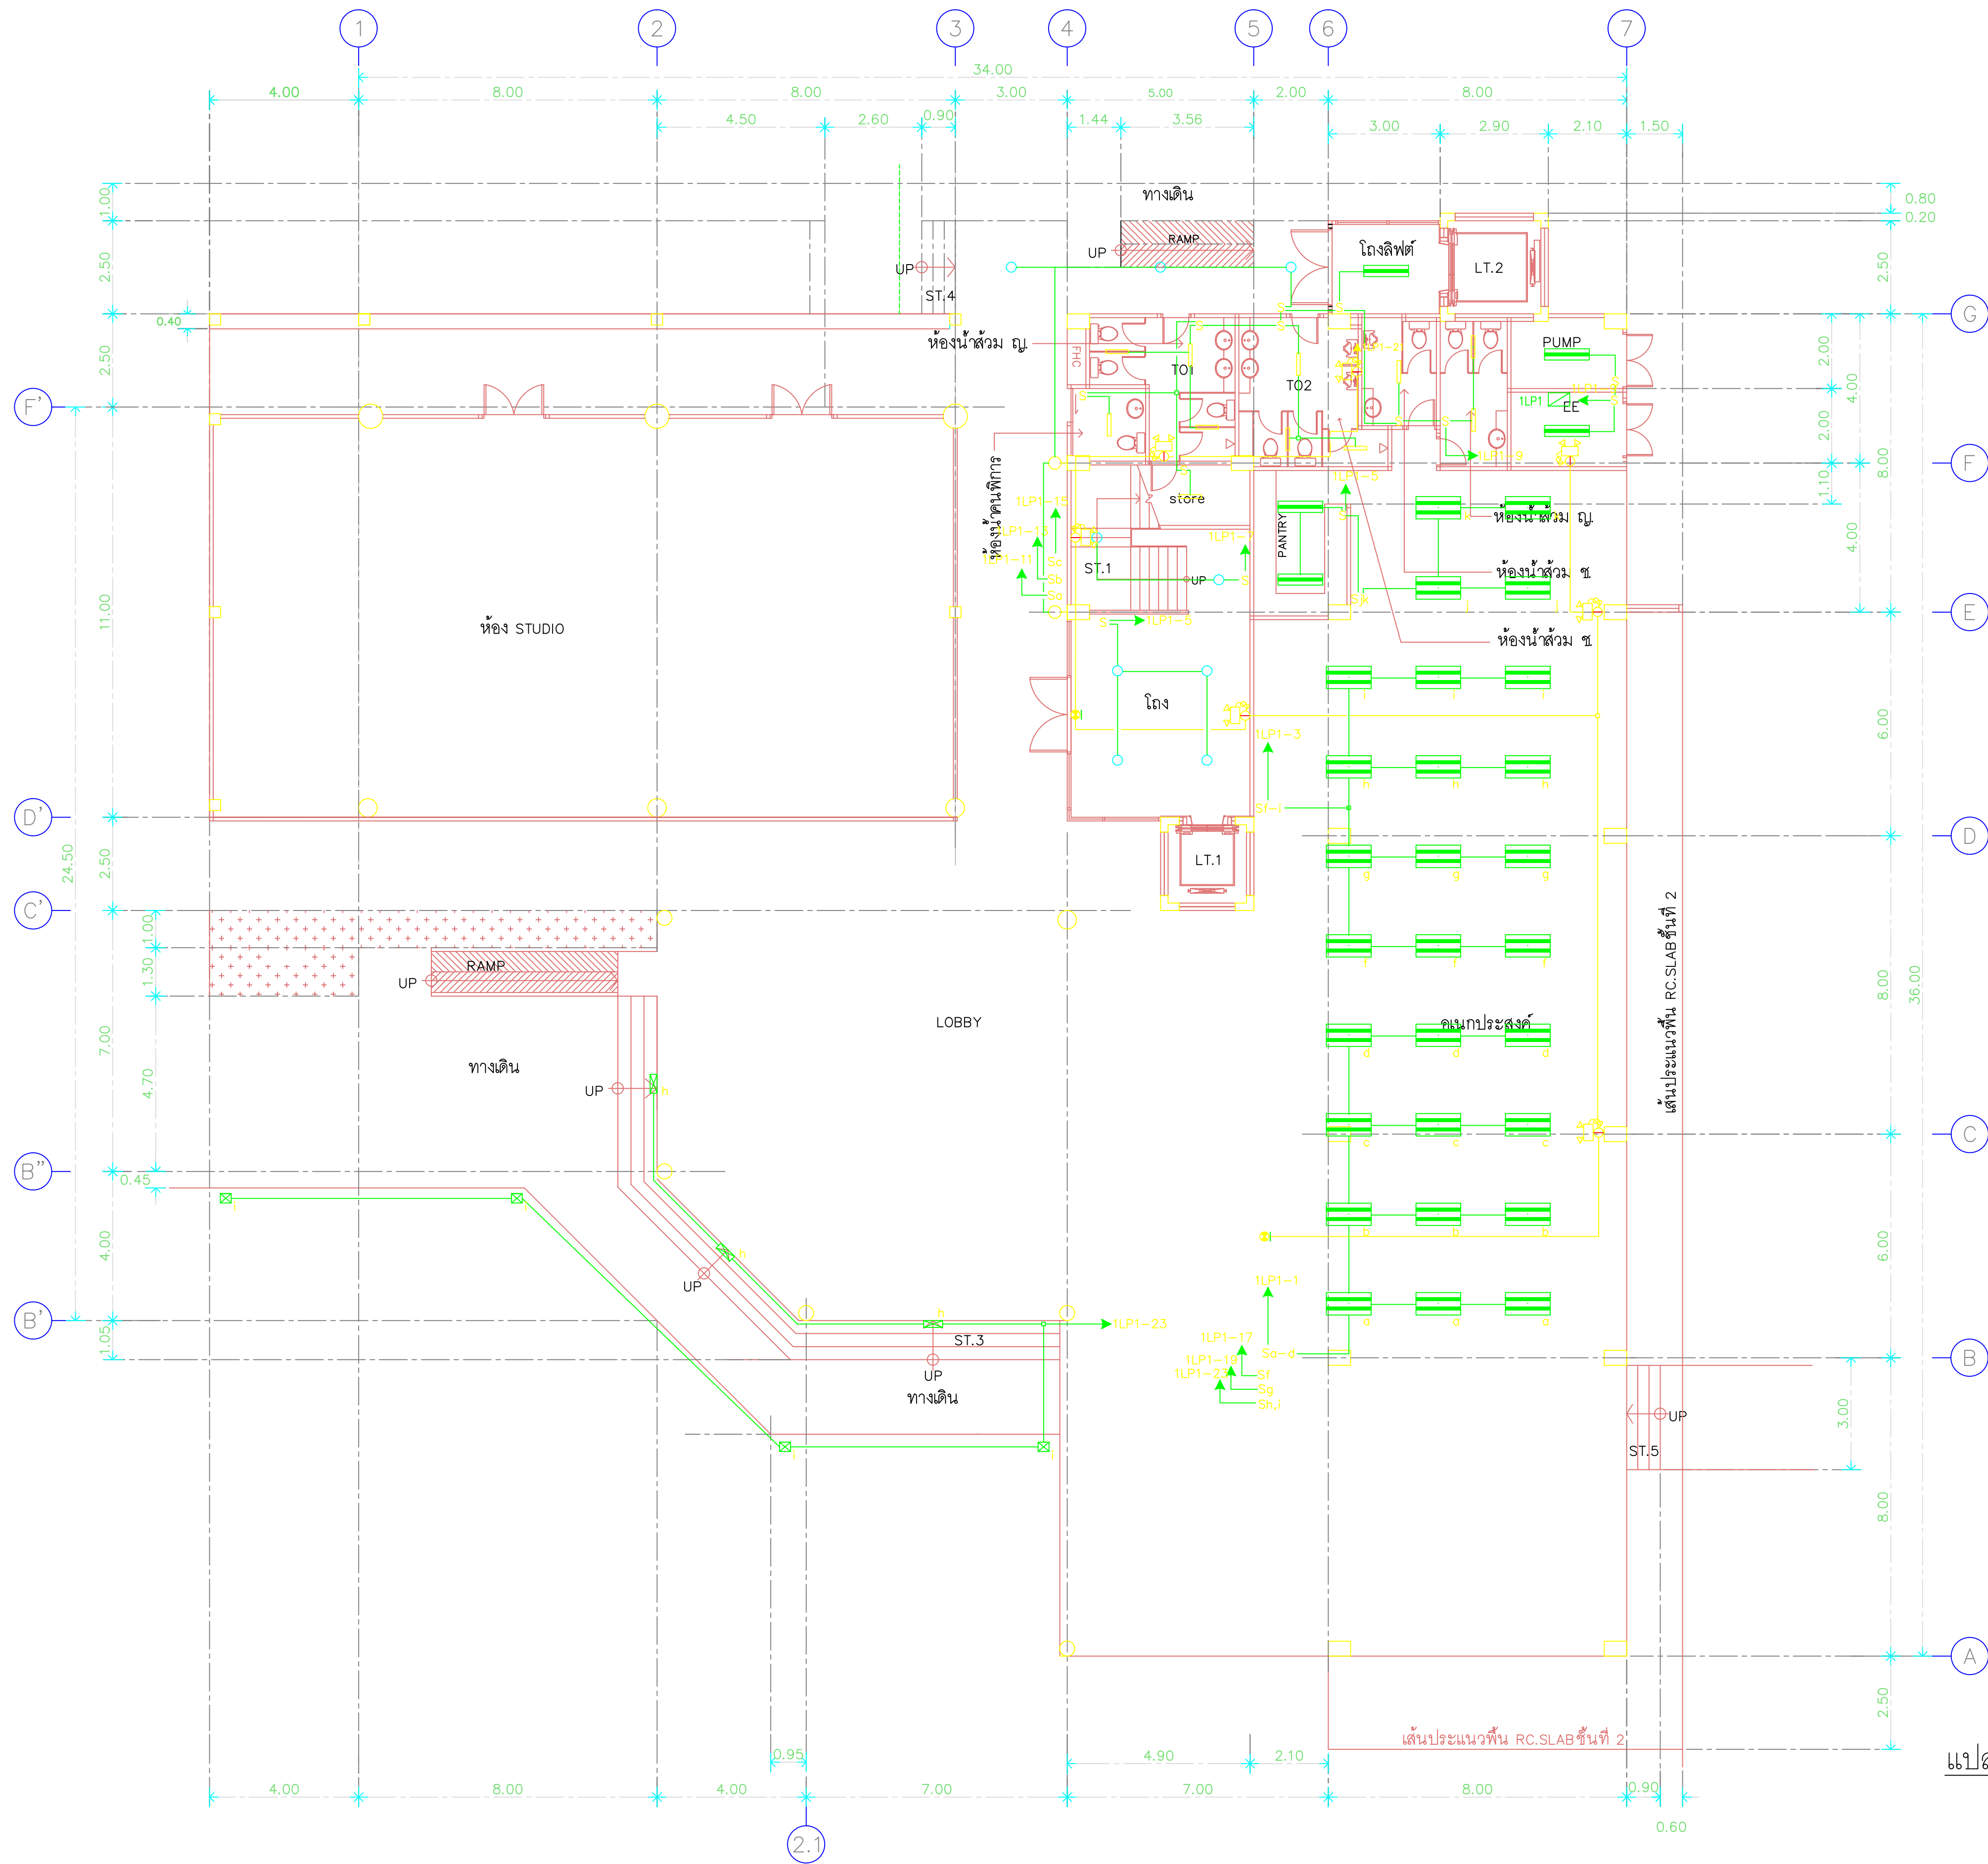

แปลนพื้นที่ 1
1:125



RAJAMANGALA UNIVERSITY OF TECHNOLOGY BATTANAKOSN
ARCHITECTURE AND ENGINEERING DESIGN BUREAU
96 MOO 3, T.SALAYA
PHUTTHAMONTHON NAKHONPATHOM 73170
Tel. : 02441 6000 E-Mail : www.rmutr.ac.th

PROJECT
อาคารเฉลิมพระเกียรติพระบาทสมเด็จพระเจ้าอยู่หัว
ด้านหน้าอาคาร ชั้น 1
จำนวน 1 รายการ

OWNER
มหาวิทยาลัยเทคโนโลยีราชมงคลธัญบุรี

SITE LOCATION
มหาวิทยาลัยเทคโนโลยีราชมงคลธัญบุรี
วิทยาเขตวังไกลกังวล

CHANCELLOR
อธิการบดี ผศ. ศิวะ วสุนทรวิวัฒน์

PROJECT ADVISER
รองอธิการบดี อาจารย์สุวิมล ดั่งผึ้ง

DIRECTOR OF ARCHITECTURE AND ENGINEERING
ผู้อำนวยการ
สำนักงานออกแบบสถาปัตยกรรมและวิศวกรรม
ผศ. ชวรินทร์ จันทนา

ARCHITECT
นายสุวิมล ดั่งผึ้ง สสท.2044

STRUCTURE ENGINEER
นายสุวิมล ดั่งผึ้ง สสท.6489
นายสมชาย ดั่งผึ้ง สสท.7445

SANITARY ENGINEER
นายประสาร บุญเจริญ ภาส.1865

ELECTRICAL ENGINEER
นายเกรียงไกร ภาส.1682

REVISION


DATE
29.07.2563

DRAWING
LIGHTING SYSTEM, EMERGENCY LIGHT AND
EXIT SIGN SYSTEM 1st FLOOR PLAN

DWG.NO.
EE-C-01

TOTAL
210

REMARK
1. วัสดุที่ใช้ติดตั้งอุปกรณ์ไฟฟ้า
2. วัสดุที่ใช้ติดตั้งอุปกรณ์ไฟฟ้า
3. วัสดุที่ใช้ติดตั้งอุปกรณ์ไฟฟ้า
4. วัสดุที่ใช้ติดตั้งอุปกรณ์ไฟฟ้า

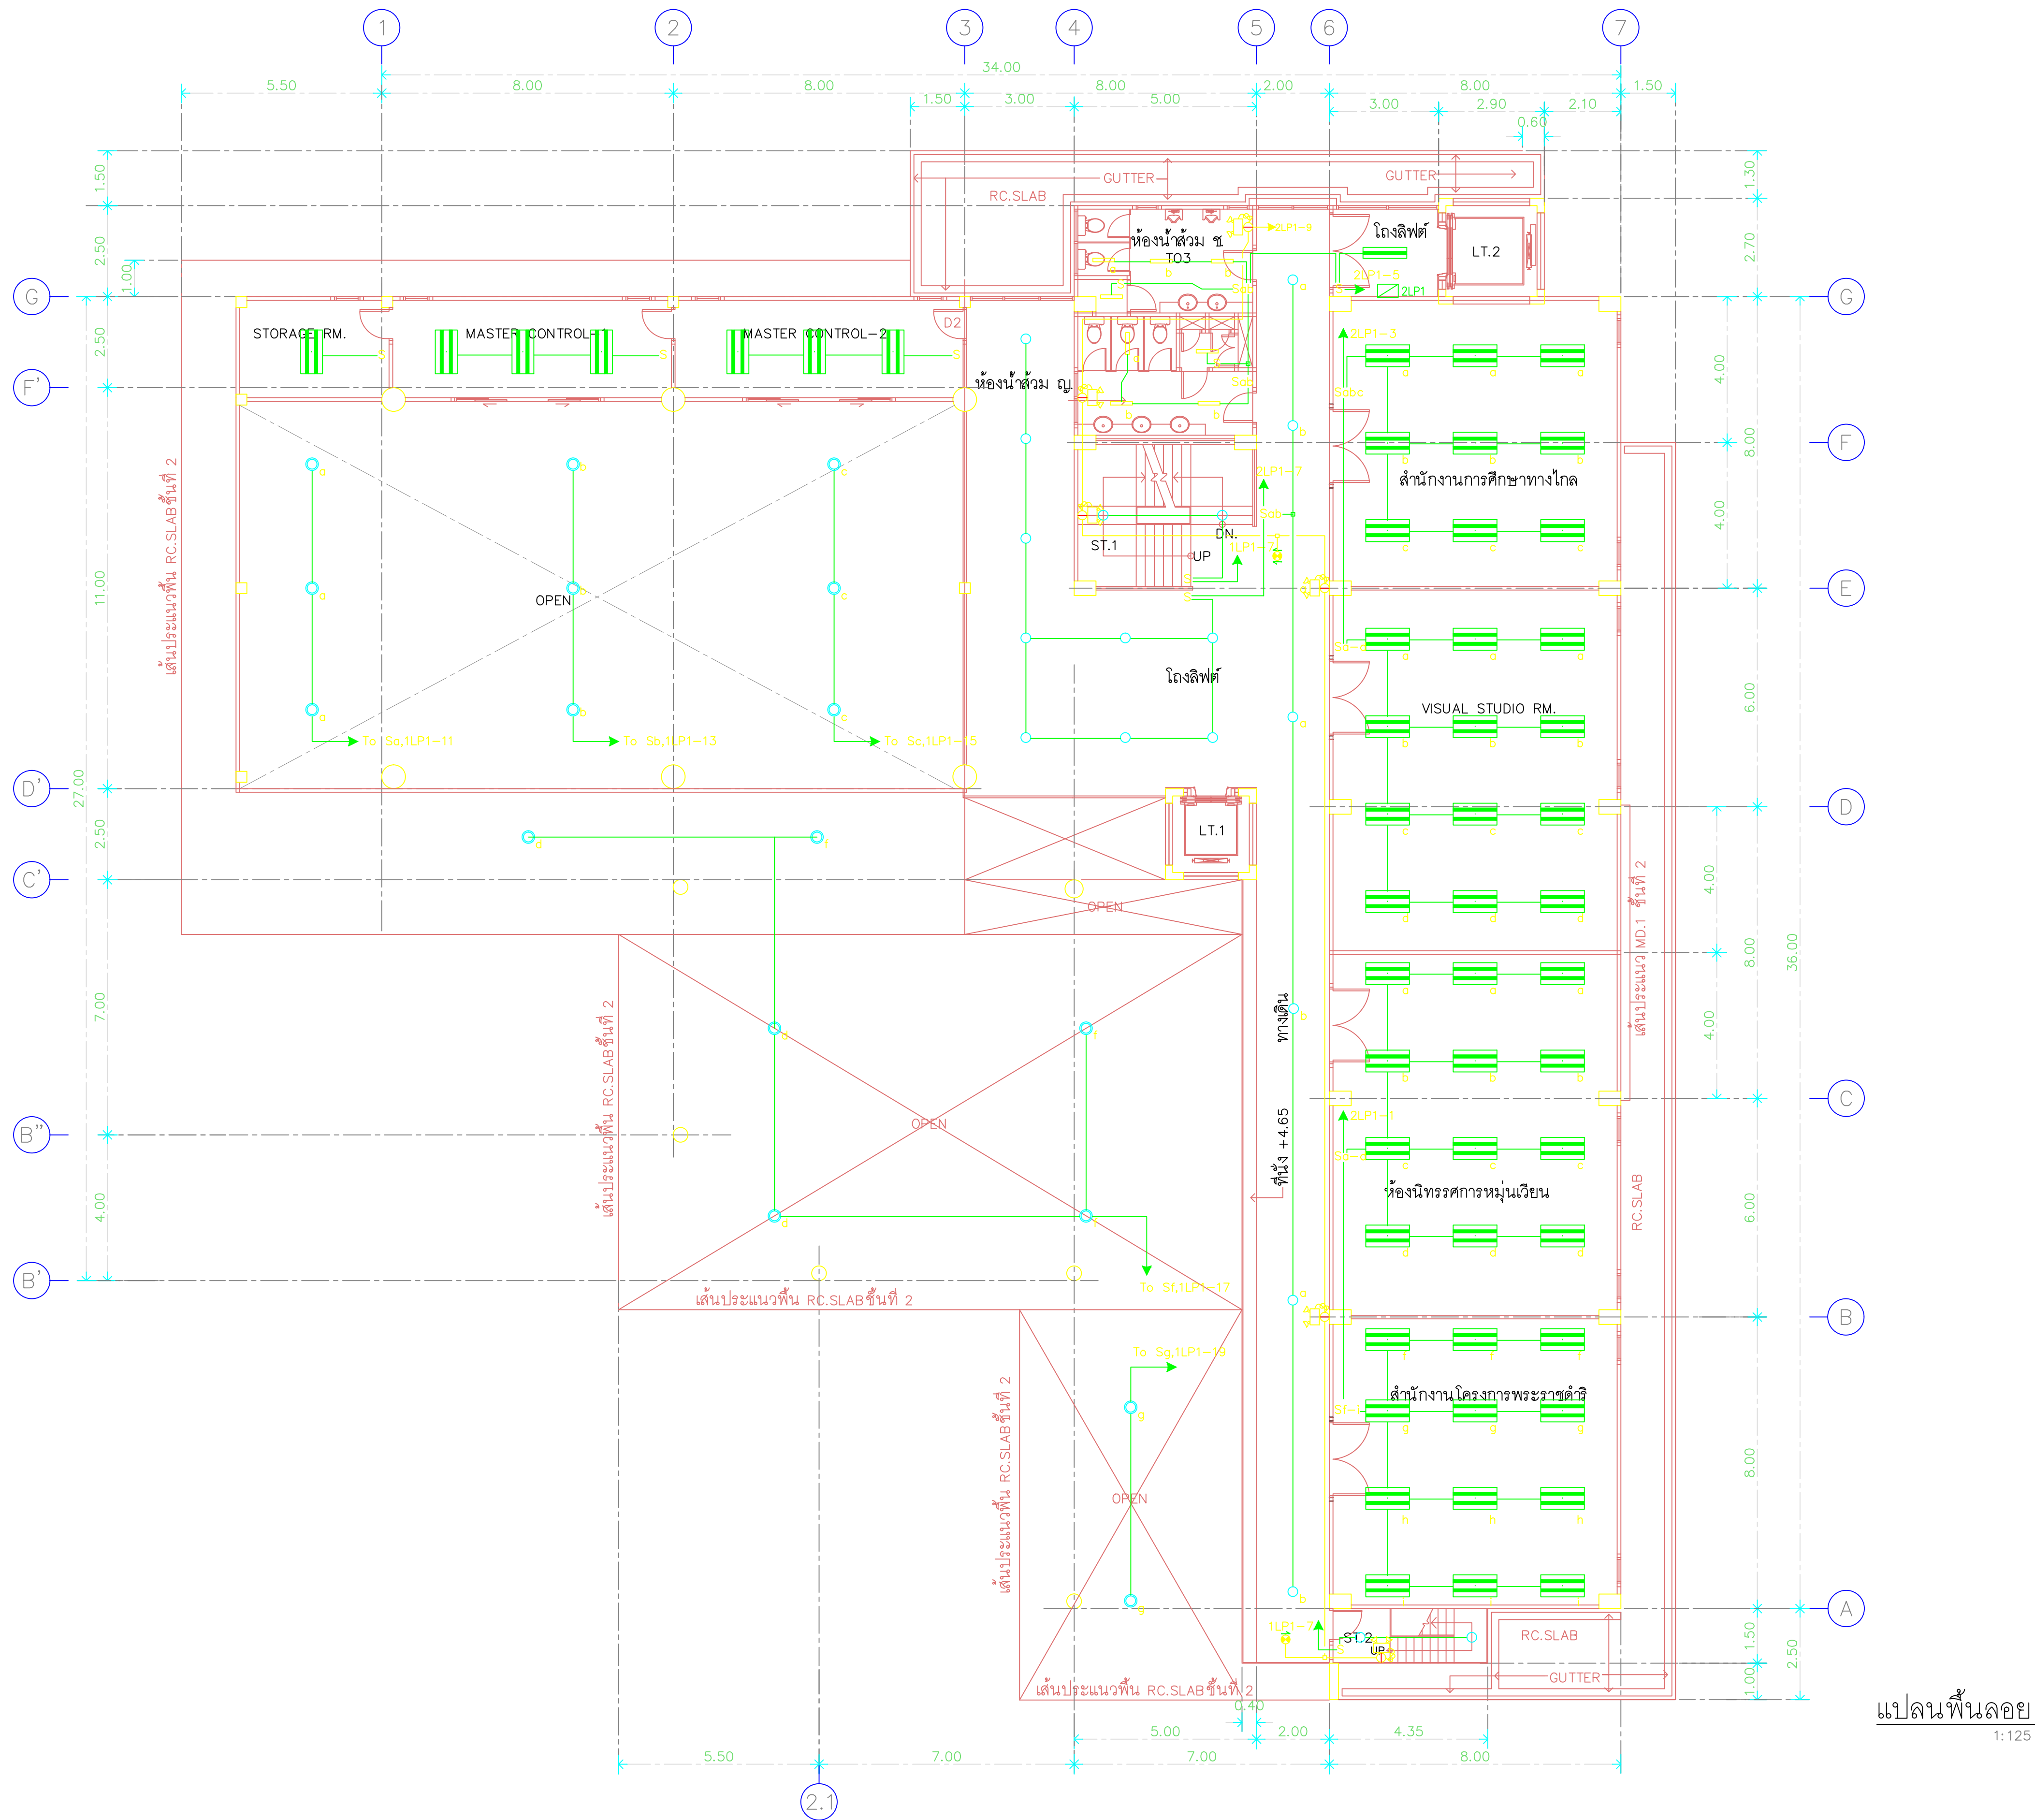

แปลนพื้นลอย
1:125



RAJAMANGALA UNIVERSITY OF TECHNOLOGY BATTANAKOSN
ARCHITECTURE AND ENGINEERING DESIGN BUREAU
96 MOO 3, T.SALAYA
PHUTTHAMONTHON NAKHONPATHOM 73170
Tel. : 02441 6000 E-Mail : www.rmutr.ac.th

PROJECT
อาคารเฉลิมพระเกียรติพระบาทสมเด็จพระเจ้าอยู่หัว
ด้านหน้าอาคาร ชั้นล่าง ชั้นบน ชั้นบน
จำนวน 1 รายการ

OWNER
มหาวิทยาลัยเทคโนโลยีราชมงคลธัญบุรี

SITE LOCATION
มหาวิทยาลัยเทคโนโลยีราชมงคลธัญบุรี
วิทยาเขตวังไกลกังวล

CHANCELLOR
อธิการบดี ผศ. ศิวะ วสุนทรวิวัฒน์

PROJECT ADVISER
รองอธิการบดี อาจารย์สุวิมล คำวงศ์

DIRECTOR OF ARCHITECTURE AND ENGINEERING
ผู้อำนวยการ
สำนักงานออกแบบสถาปัตยกรรมและวิศวกรรม
ผศ.ชวัญชัย จันทนา

ARCHITECT
นายสุวิมล คำวงศ์ สสท.2044

STRUCTURE ENGINEER
นายสุวิมล คำวงศ์ สสท.6489
นายสมบุญ คำวงศ์ สสท.7445

SANITARY ENGINEER
นายประสาร บุญเจริญ ภาส.1865

ELECTRICAL ENGINEER
นายเกรียงไกร ธรรมพล
สพท. 1682

REVISION

DATE
29.07.2563

DRAWING
LIGHTING SYSTEM, EMERGENCY LIGHT AND
EXIT SIGN SYSTEM MEZZANINE FLOOR PLAN

DWG.NO.
EE-C-02 TOTAL
210

REMARK
1. วัสดุที่ใช้ในการก่อสร้างอาคาร
2. วัสดุที่ใช้ในการก่อสร้างอาคาร
3. วัสดุที่ใช้ในการก่อสร้างอาคาร
4. วัสดุที่ใช้ในการก่อสร้างอาคาร

PROJECT

อาคารเฉลิมพระเกียรติการศึกษาทางไกลผ่านดาวเทียม
ตำบลหนองแก อำเภอหัวหิน จังหวัดประจวบคีรีขันธ์
จำนวน 1 รายการ

OWNER

มหาวิทยาลัยเทคโนโลยีราชมงคลธัญบุรี

SITE LOCATION

มหาวิทยาลัยเทคโนโลยีราชมงคลธัญบุรี
วิทยาเขตวังไกลกังวล

CHANCELLOR

อธิการบดี ผศ. ศิวะ วสุนธราภิวัฒก์

PROJECT ADVISER

รองอธิการบดี อาจารย์สิปปะ ด่วงผึ้ง

DIRECTOR OF ARCHITECTURE AND ENGINEERING

ผู้อำนวยการ
สำนักงานออกแบบสถาปัตยกรรมและวิศวกรรม
ผศ. วิชาญชัย จันทนา

ARCHITECT

นายสิปปะ ดวงผึ้ง สสจ. 2044

STRUCTURE ENGINEER

นายสาธิต ด้วงผึ้ง สย.6489
นายสมบุญ ด้วงผึ้ง สย.7445

SANITARY ENGINEER

นายประสาร บุญเจริญ ภส.1865

ELECTRICAL ENGINEER

นายเกรียงไกร ภมรพล
สพก. 1682

REVISION

DATE _____

DRAWING

LIGHTING SYSTEM, EMERGENCY LIGHT AND
EXIT SIGN SYSTEM 2nd FLOOR PLAN

DWG.NO.


EE-C-03

TOTAL	100
-------	-----


210

REMARK

1. ให้ใช้ตัวอักษรที่ทุกคนในแบบร่างนั้น ห้ามวัดจากแบบ
2. ระยะห่างจากแบบหากยึดอยู่กับผลงานที่เสร็จ ให้ปรับให้เท่ากับผลงานที่เสร็จ โดยย่นจำนวนเส้นขนานไว้จากดอกระบบรวมจากดอจั่วตลอดจนฝึกก่อนดำเนินการ

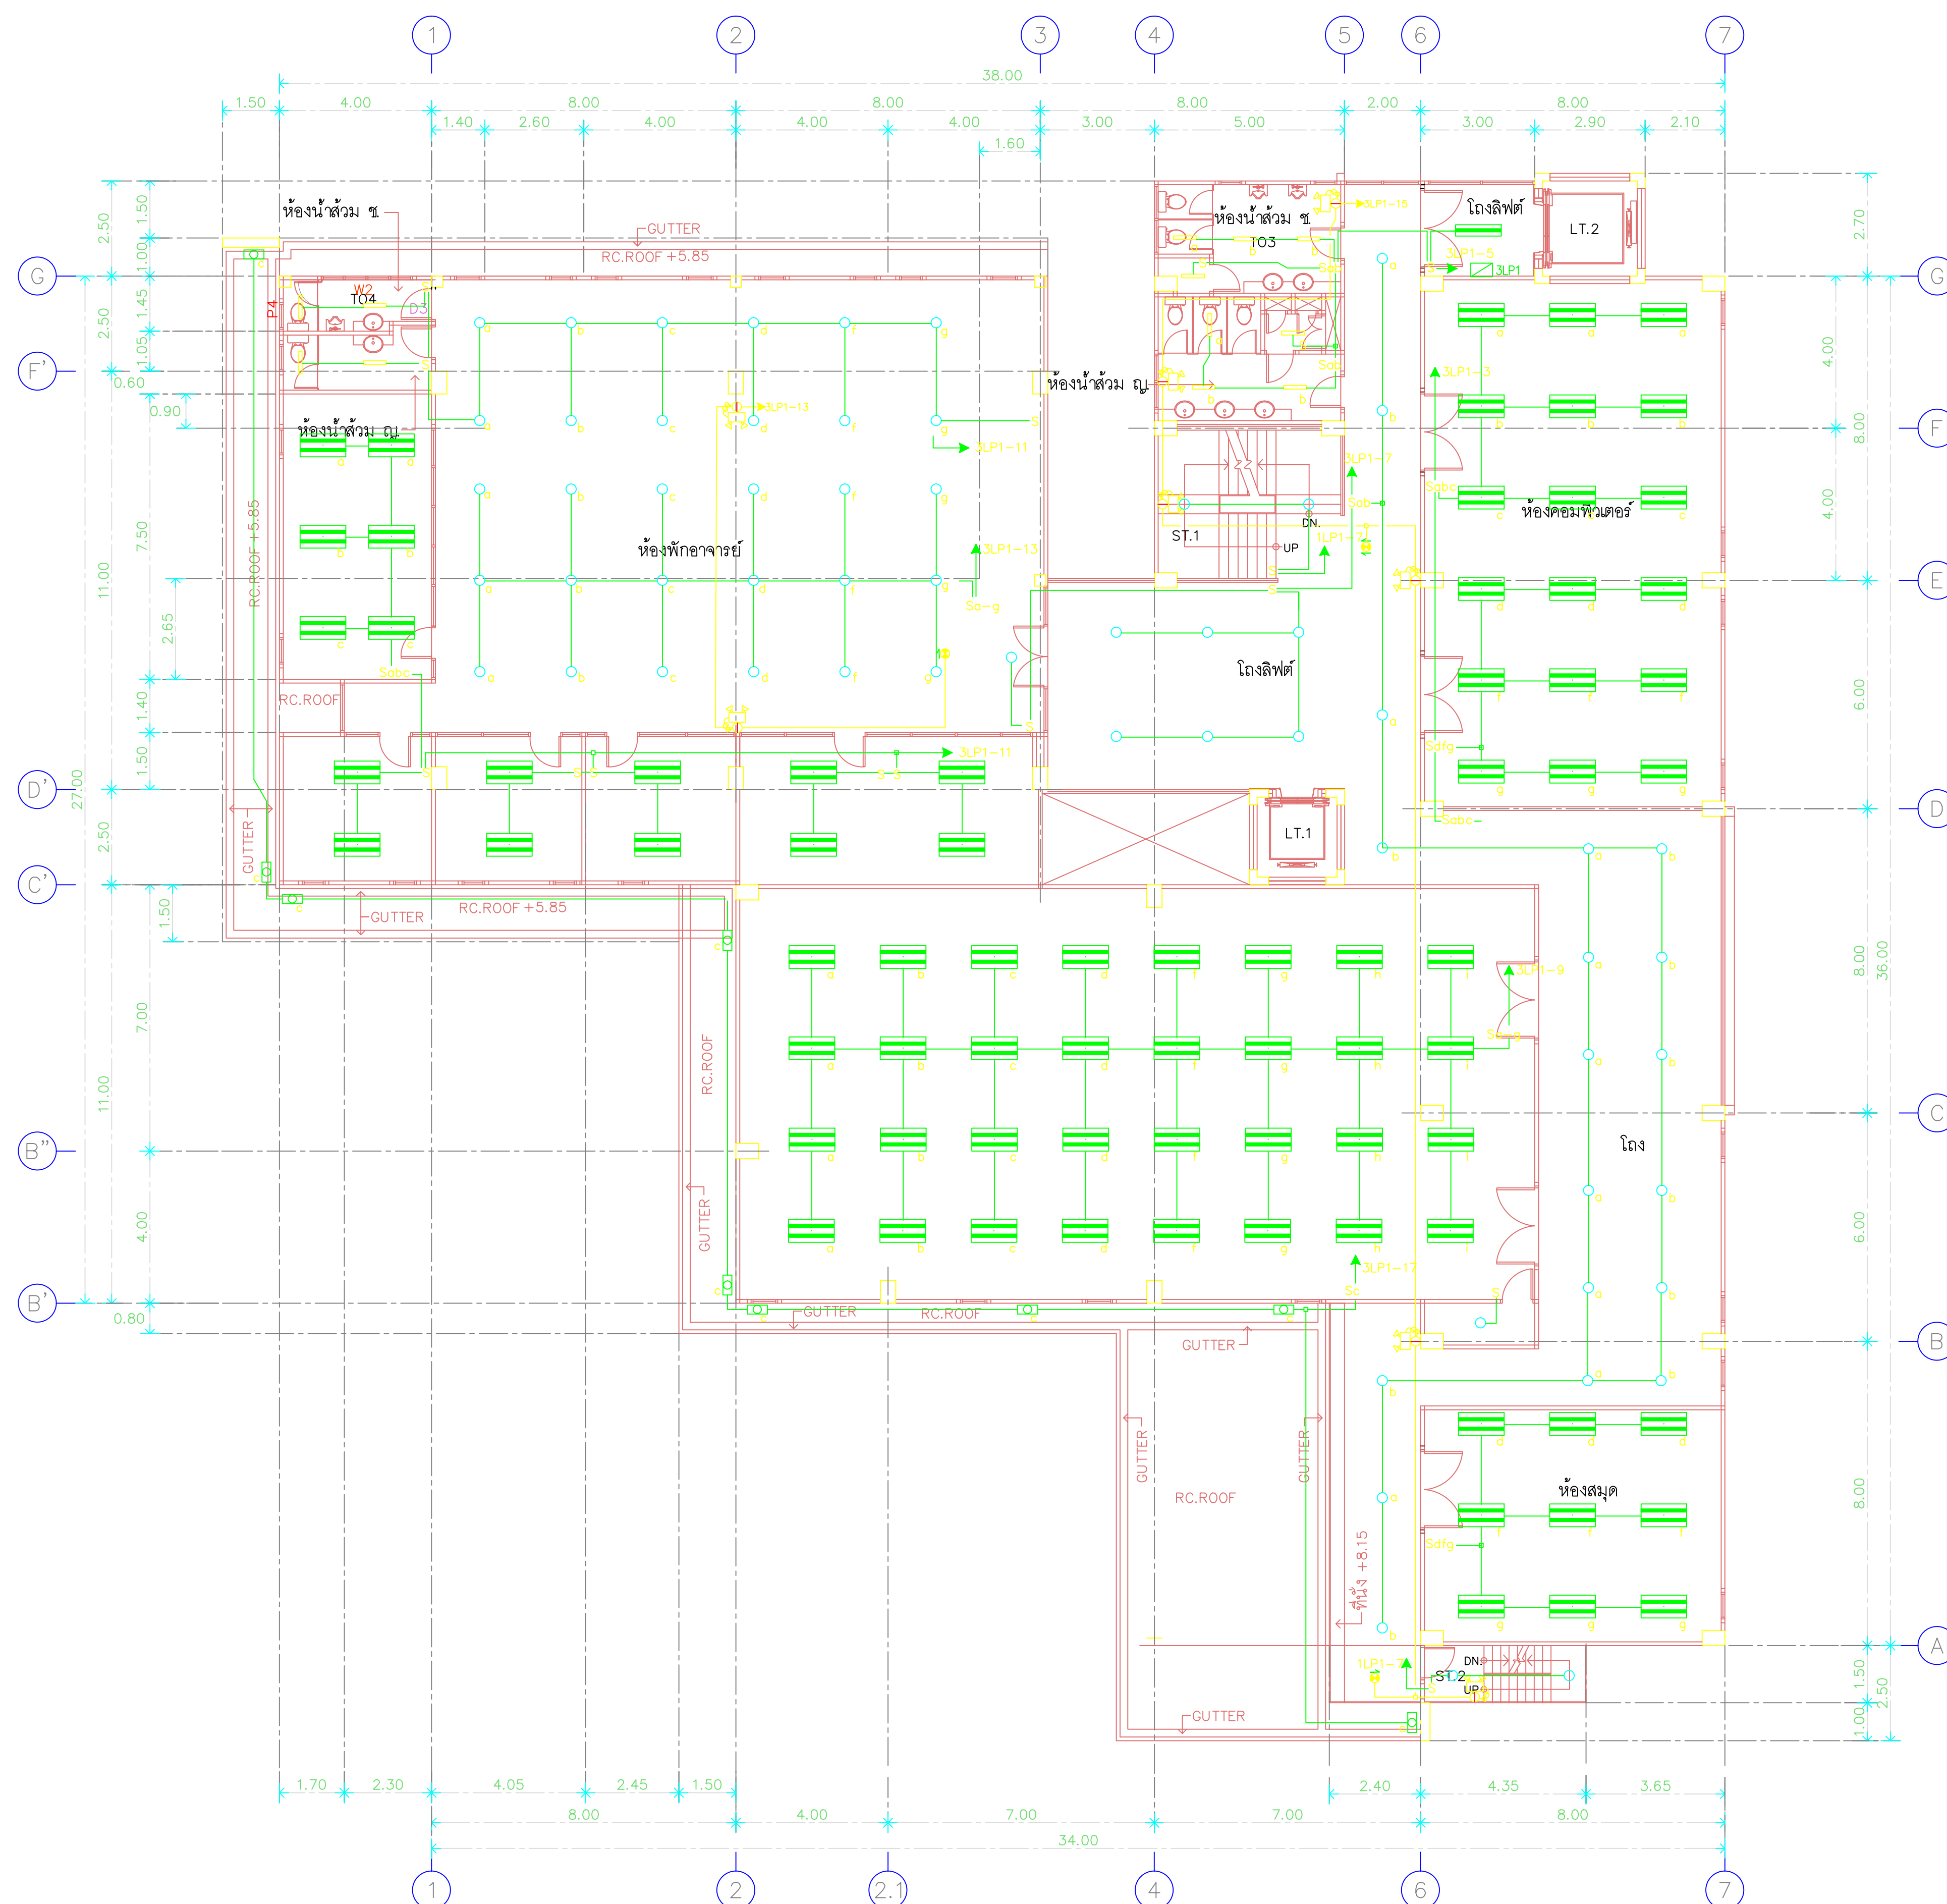

แปลนพื้นชั้นที่ 2
 1:125

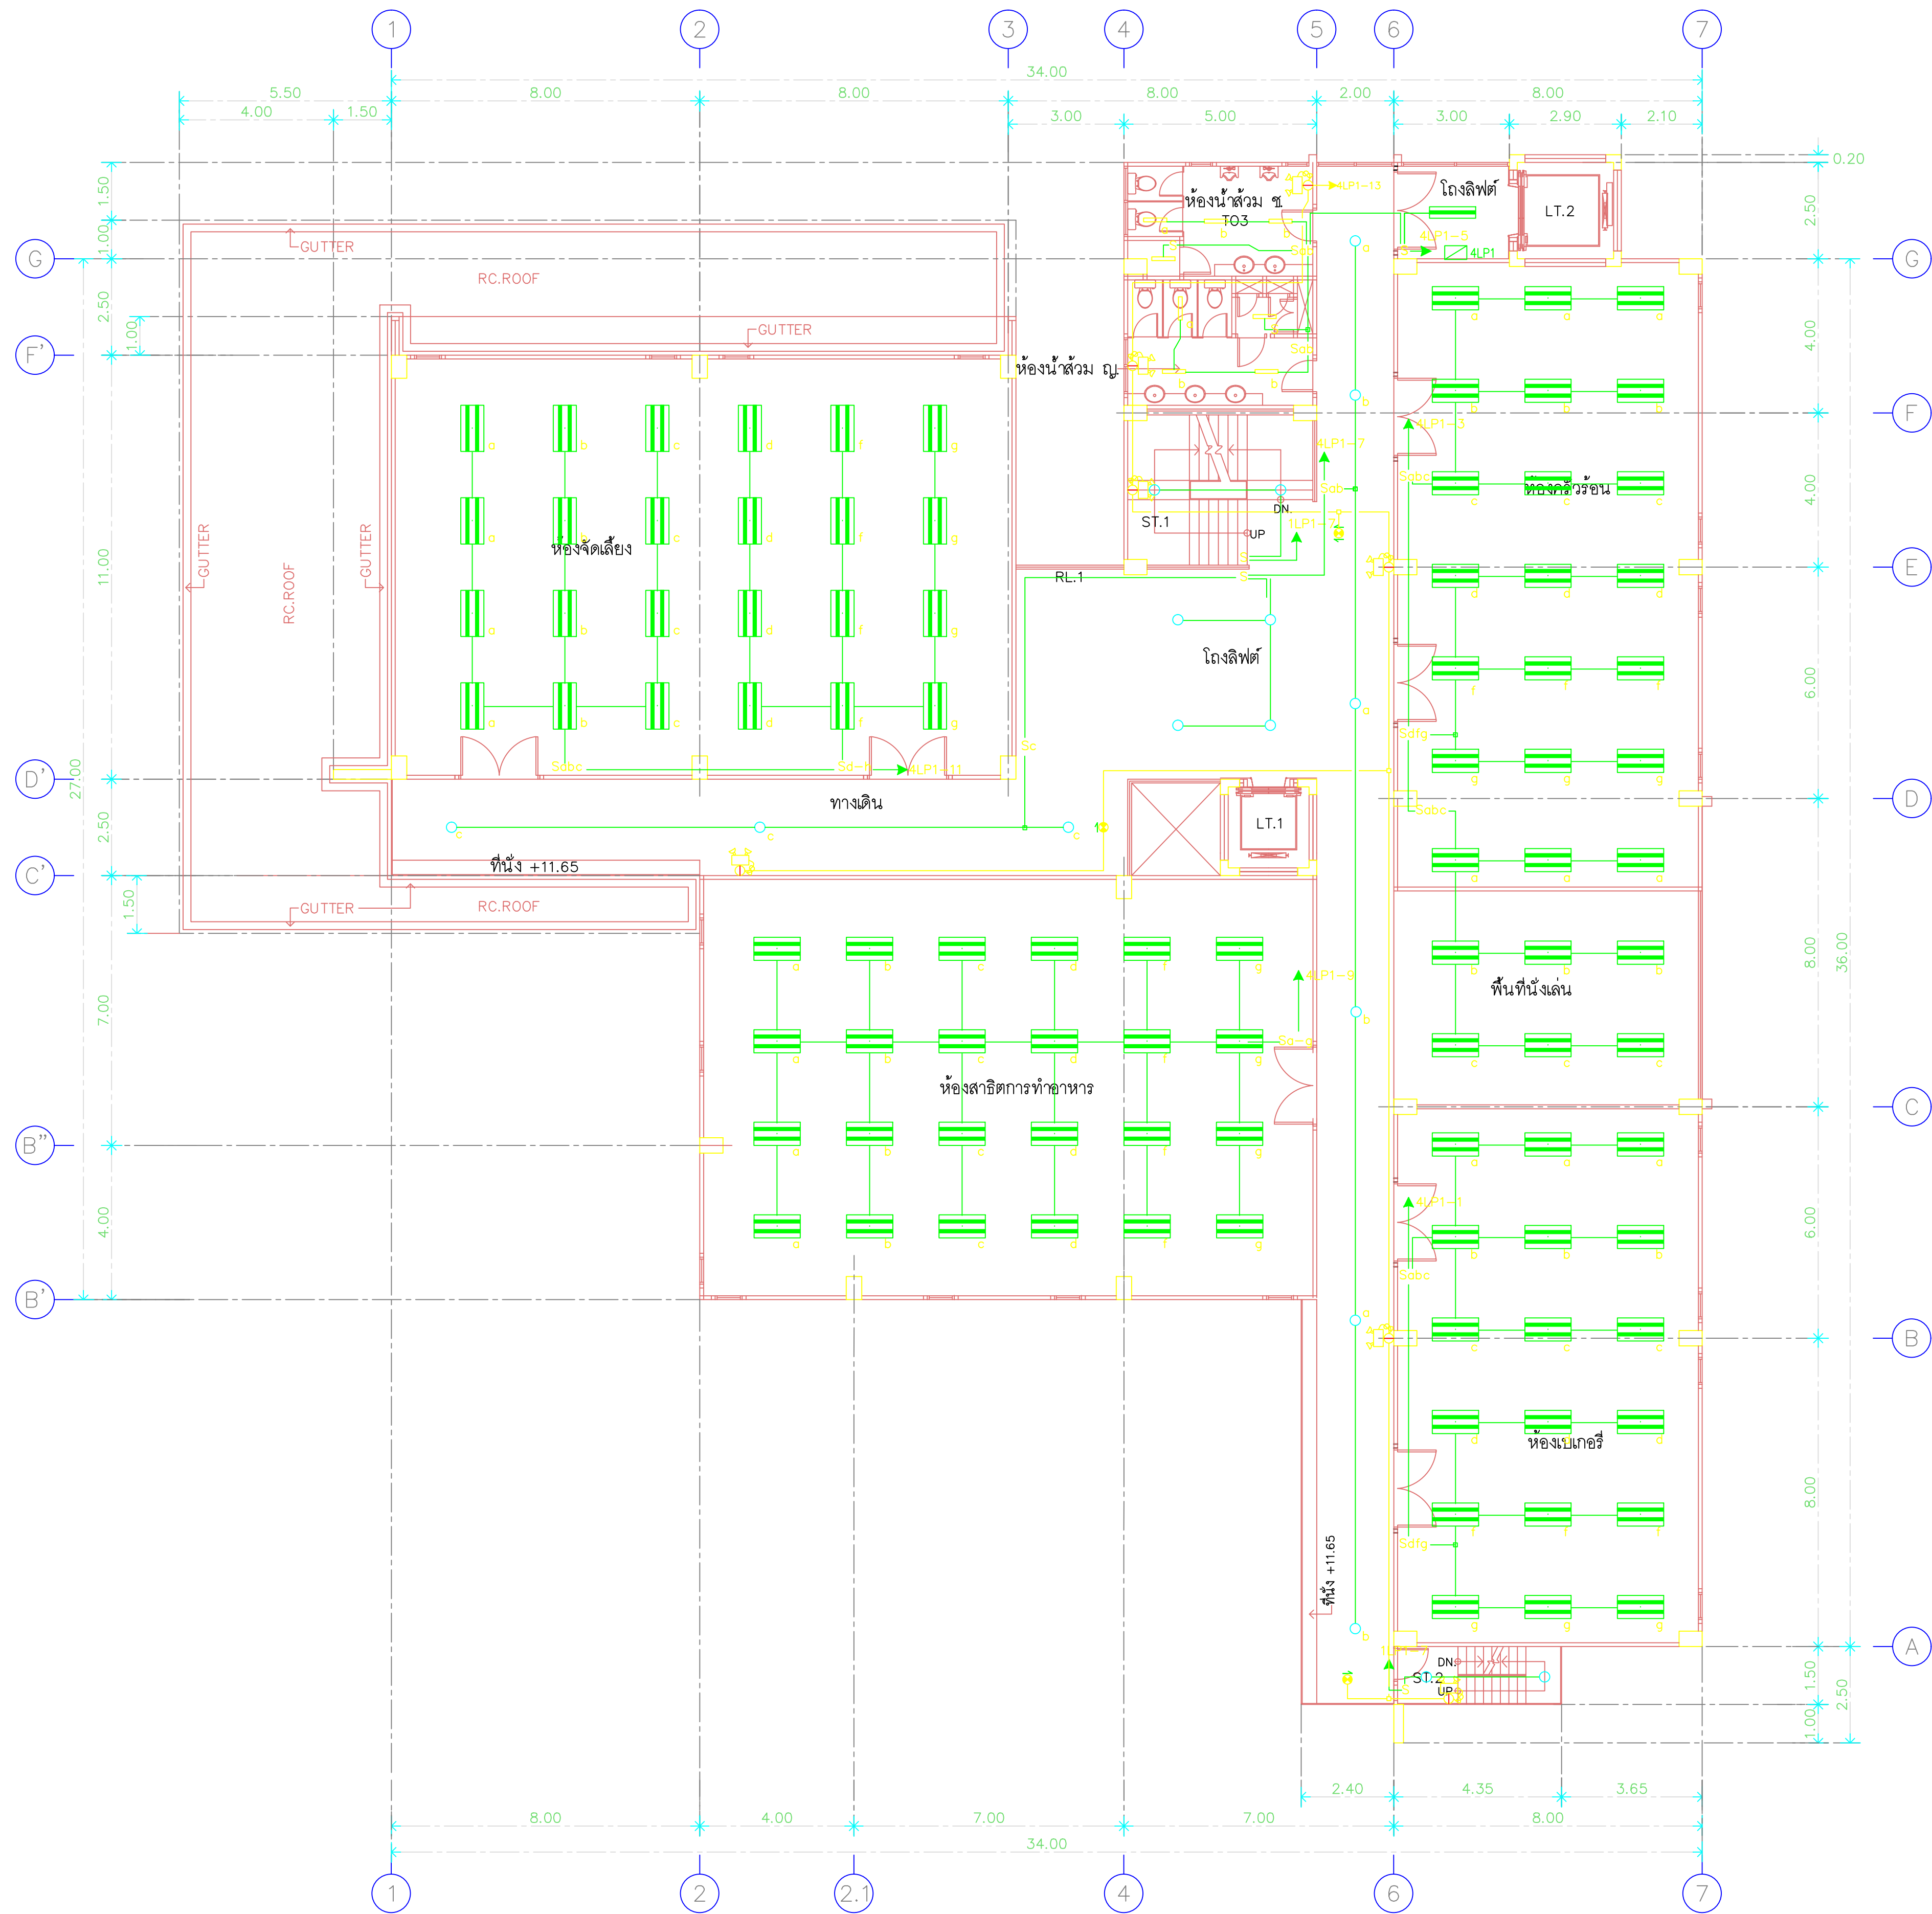

แปลนพื้นที่ 3
1:125



RAJAMANGALA UNIVERSITY OF TECHNOLOGY BATTANAKOSN
ARCHITECTURE AND ENGINEERING DESIGN BUREAU
96 MOO 3, T.SALAYA
PHUTTHAMONTHON NAKHONPATHOM 73170
Tel. : 02441 6000 E-Mail : www.rmutr.ac.th

PROJECT
อาคารเรียนมัธยมศึกษาทางไกลบ้านตัวเทียม
ตำบลหนองแก อำเภอวังน้อย จังหวัดพระนครศรีอยุธยา
จำนวน 1 รายการ

OWNER
มหาวิทยาลัยเทคโนโลยีราชมงคลธัญบุรี

SITE LOCATION
มหาวิทยาลัยเทคโนโลยีราชมงคลธัญบุรี
วิทยาเขตวังไกลกังวล

CHANCELLOR
อธิการบดี ผศ ศิวะ วสุนธราภิวัฒก์

PROJECT ADVISER
รองอธิการบดี อาจารย์สิปปะ ดั่งผึ้ง

DIRECTOR OF ARCHITECTURE AND ENGINEERING
ผู้อำนวยการ
สำนักงานออกแบบสถาปัตยกรรมและวิศวกรรม
ผศ.ชวัญชัย จันทนา

ARCHITECT
นายสิปปะ ดั่งผึ้ง สสจ.2044

STRUCTURE ENGINEER
นายสายนันท์ ดั่งผึ้ง สข.6489
นายสมดุสิต ดั่งผึ้ง สข.7445

SANITARY ENGINEER
นายประสาร บุญเจริญ ภาส.1865

ELECTRICAL ENGINEER
นายเกรียงไกร ภมรพล
สพท. 1682

REVISION


DATE
29.07.2563

DRAWING
LIGHTING SYSTEM, EMERGENCY LIGHT AND
EXIT SIGN SYSTEM 3rd FLOOR PLAN

DWG.NO.
EE-C-04

TOTAL
210

REMARK
1. วัสดุที่ใช้ควรใช้วัสดุที่มีคุณภาพดี
2. ระยะเวลาในการก่อสร้างควรไม่เกิน 120 วัน
3. วัสดุที่ใช้ควรใช้วัสดุที่มีคุณภาพดี
และควรใช้วัสดุที่มีคุณภาพดี

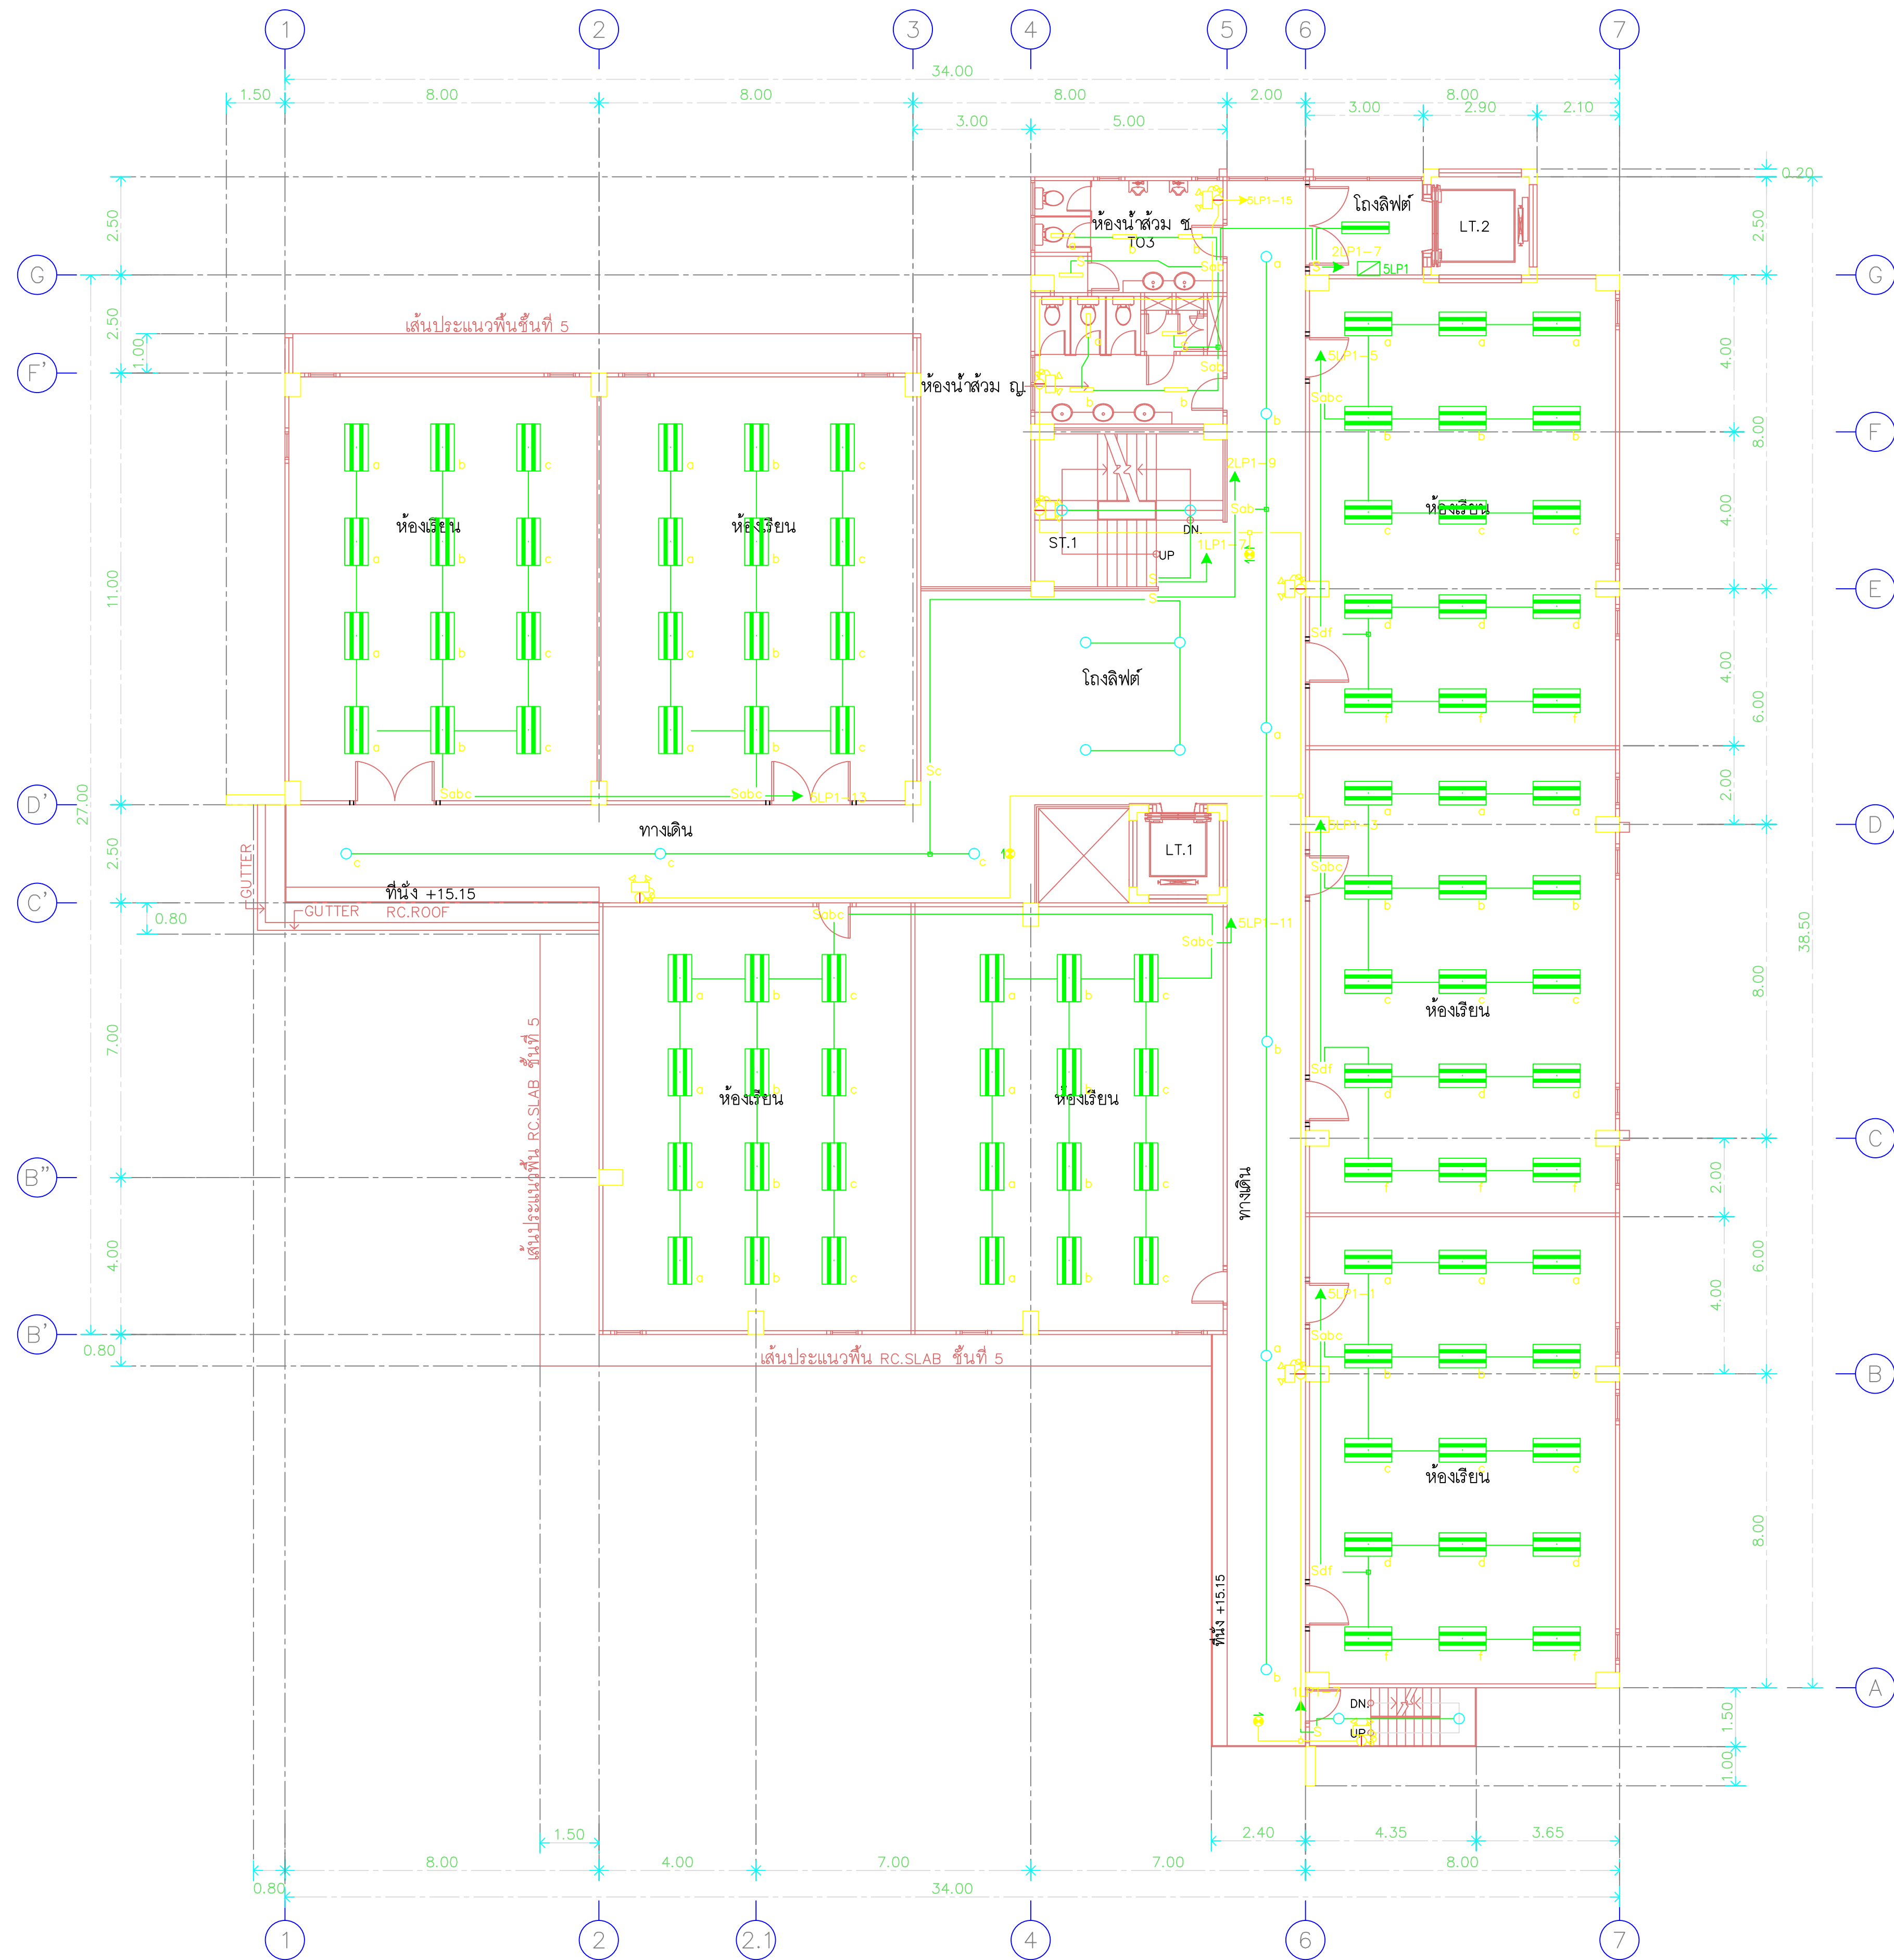

แปลนพื้นที่ 4
1:125



RAJAMANGALA UNIVERSITY OF TECHNOLOGY BATTANAKOSN
ARCHITECTURE AND ENGINEERING DESIGN BUREAU
96 MOO 3, T.SALAYA
PHUTTHAMONTHON NAKHONPATHOM 73170
Tel. : 02441 6000 E-Mail : www.rmutr.ac.th

PROJECT
อาคารเฉลิมพระเกียรติพระบาทสมเด็จพระเจ้าอยู่หัว
ด้านหน้าอาคาร จำนวน 1 ชั้น
จำนวน 1 รายการ

OWNER
มหาวิทยาลัยเทคโนโลยีราชมงคลธัญบุรี

SITE LOCATION
มหาวิทยาลัยเทคโนโลยีราชมงคลธัญบุรี
วิทยาเขตวังไกลกังวล

CHANCELLOR
อธิการบดี ผศ. ศิวะ วสุนทรวิวัฒน์

PROJECT ADVISER
รองอธิการบดี อาจารย์สิปปะ ดั่งรัง

DIRECTOR OF ARCHITECTURE AND ENGINEERING
ผู้อำนวยการ
สำนักงานออกแบบสถาปัตยกรรมและวิศวกรรม
ผศ.ชวัญชัย จันทนา

ARCHITECT
นายสิปปะ ดั่งรัง สสจ.2044

STRUCTURE ENGINEER
นายสายันต์ ดั่งรัง สข.6489
นายสมดุสิต ดั่งรัง สข.7445

SANITARY ENGINEER
นายประสาร บุญเจริญ ภส.1865

ELECTRICAL ENGINEER
นายเกรียงไกร ภส.พล
สพ.ก. 1682


REVISION

DATE
29.07.2563

DRAWING
LIGHTING SYSTEM, EMERGENCY LIGHT AND
EXIT SIGN SYSTEM 4th FLOOR PLAN

DWG.NO.
EE-C-05
TOTAL
210

REMARK
1. ให้ออกแบบและติดตั้งระบบไฟฟ้าภายในอาคาร
2. ระบุตำแหน่งและรายละเอียดของระบบไฟฟ้าให้ชัดเจน
3. ให้ออกแบบและติดตั้งระบบไฟฟ้าภายในอาคารให้ถูกต้อง
และสอดคล้องกับมาตรฐาน

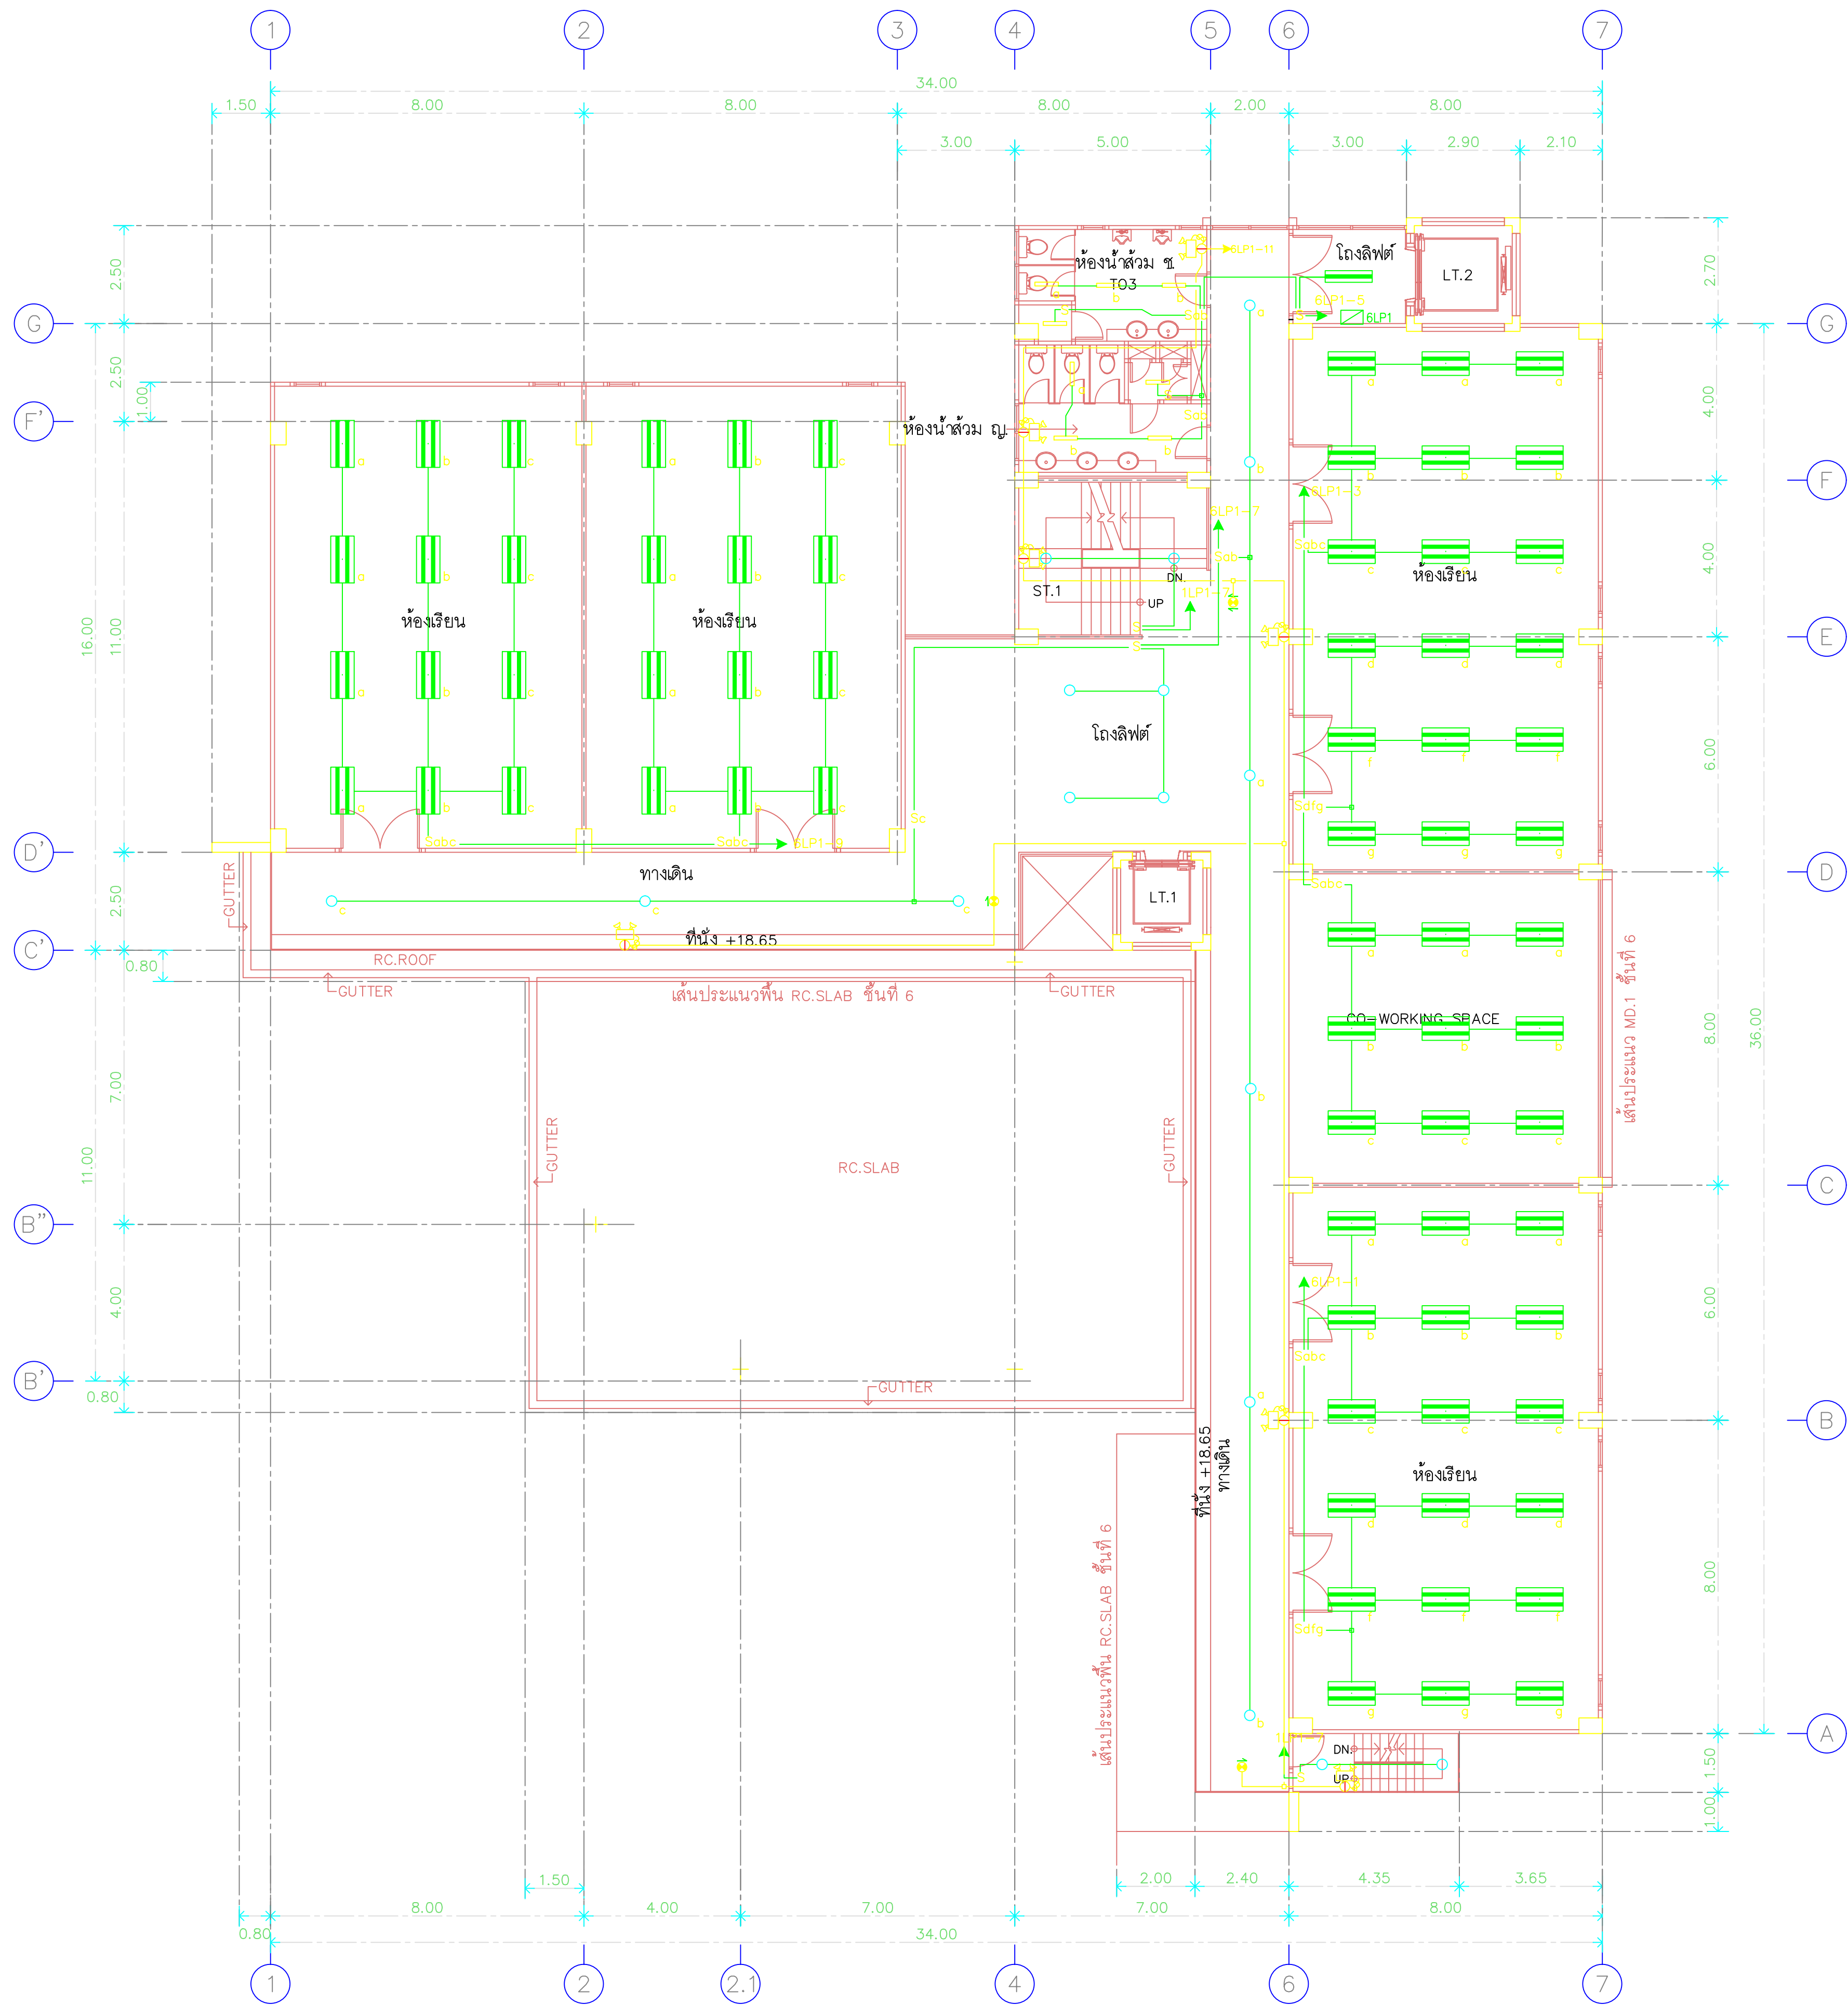

แปลนพื้นที่ 5
1:125



RAJAMANGALA UNIVERSITY OF TECHNOLOGY BATTANAKOSN
ARCHITECTURE AND ENGINEERING DESIGN BUREAU
96 MOO 3, T.SALAYA
PHUTTHAMONTHON NAKHONPATHOM 73170
Tel. : 02441 6000 E-Mail : www.rmutr.ac.th

PROJECT
อาคารเฉลิมพระเกียรติพระบาทสมเด็จพระเจ้าอยู่หัว
ด้านหน้าของ อาคารเรียน 5 ชั้นเรียน 5 ชั้นเรียน 5 ชั้นเรียน 5
จำนวน 1 รายการ

OWNER
มหาวิทยาลัยเทคโนโลยีราชมงคลธัญบุรี

SITE LOCATION
มหาวิทยาลัยเทคโนโลยีราชมงคลธัญบุรี
วิทยาเขตวังไกลกังวล

CHANCELLOR
อธิการบดี ผศ. ศิวะ วสุนธราภิวัฒก์

PROJECT ADVISER
รองอธิการบดี อาจารย์สิปปะ ดั่งผึ้ง

DIRECTOR OF ARCHITECTURE AND ENGINEERING
ผู้อำนวยการ
สำนักงานออกแบบสถาปัตยกรรมและวิศวกรรม
ผศ.ชวัญชัย จันทนา

ARCHITECT
นายสิปปะ ดั่งผึ้ง สสท.2044

STRUCTURE ENGINEER
นายสายนันท์ ดั่งผึ้ง สย.6489
นายสมดุสิต ดั่งผึ้ง สย.7445

SANITARY ENGINEER
นายประสาร บุญเจริญ ภาส.1865

ELECTRICAL ENGINEER
นายเกรียงไกร ธรรมพล
สพท. 1682

REVISION


DATE
29.07.2563

DRAWING
LIGHTING SYSTEM, EMERGENCY LIGHT AND
EXIT SIGN SYSTEM 5th FLOOR PLAN


DWG.NO.
EE-C-06

TOTAL
210

REMARK
1. วัสดุที่ใช้ติดตั้งอุปกรณ์ไฟฟ้า
2. ระยะเวลาในการติดตั้งอุปกรณ์ไฟฟ้า
3. ระยะเวลาในการติดตั้งอุปกรณ์ไฟฟ้า
4. ระยะเวลาในการติดตั้งอุปกรณ์ไฟฟ้า
5. ระยะเวลาในการติดตั้งอุปกรณ์ไฟฟ้า

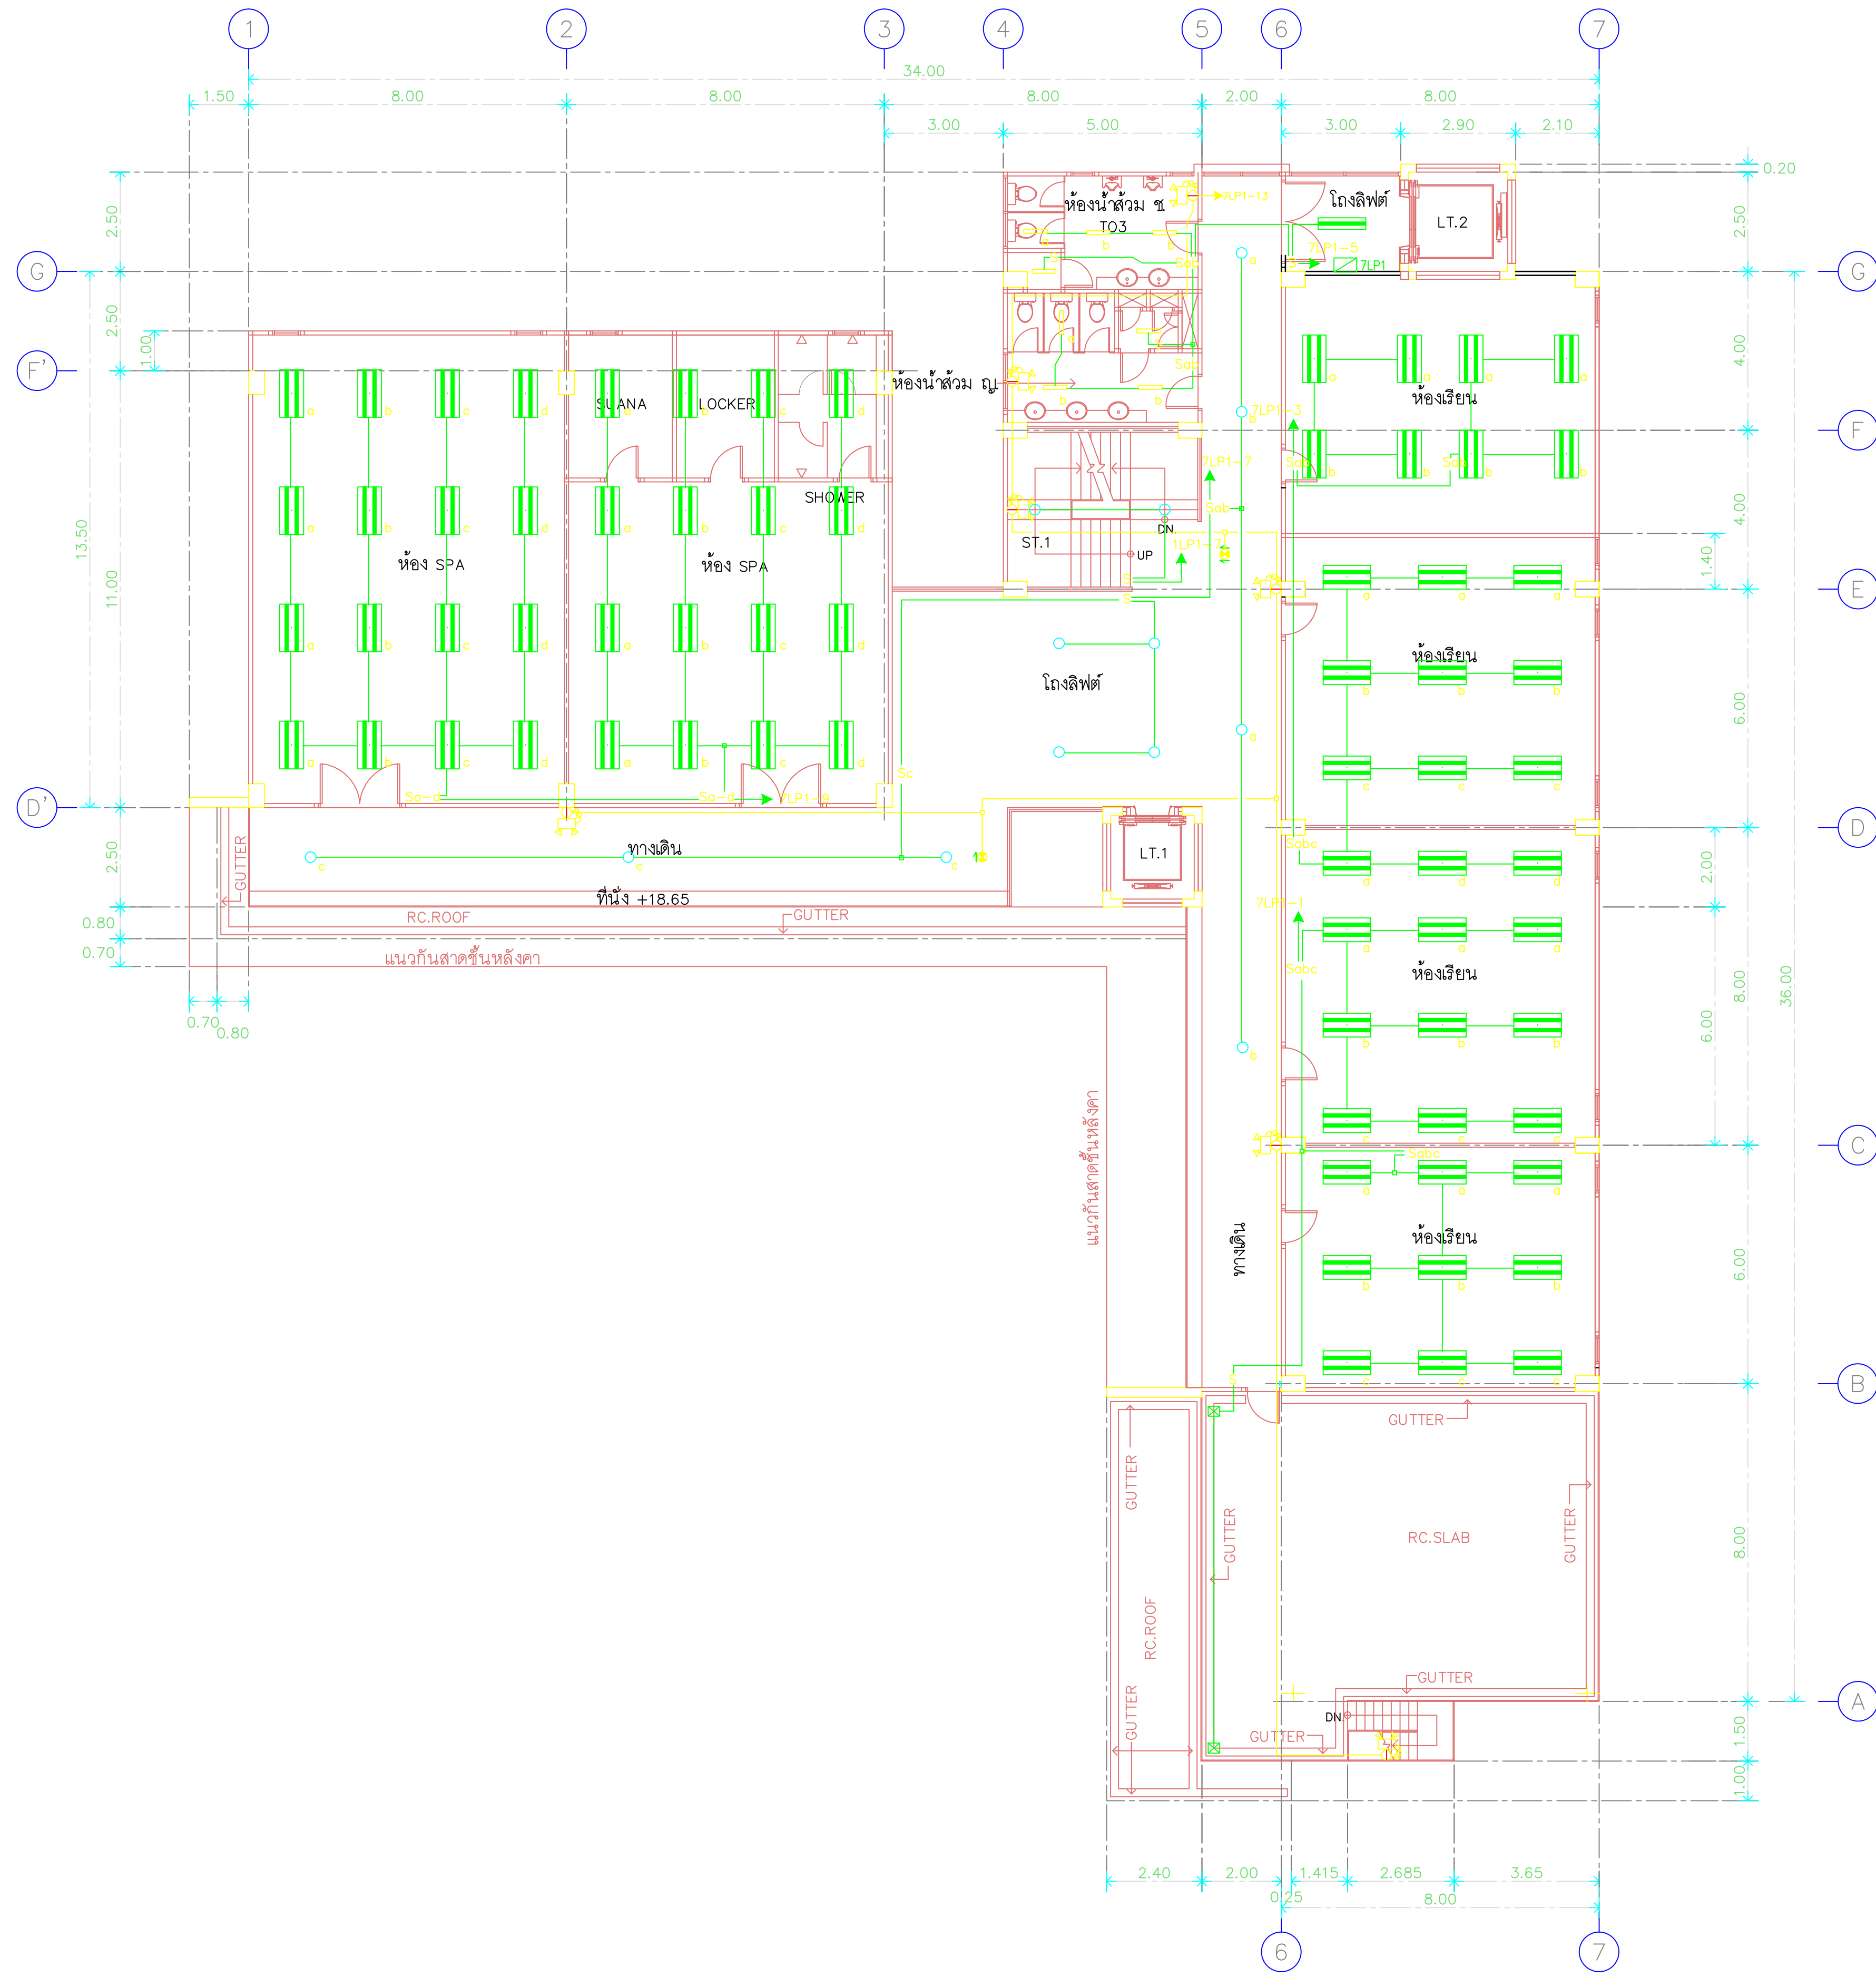

แปลนพื้นที่ 6
1:125

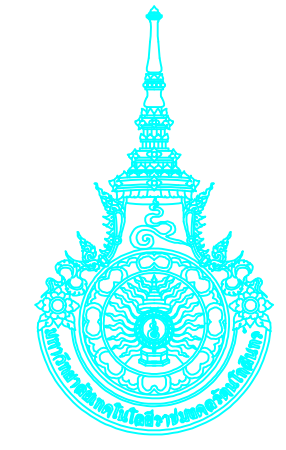

RAJAMANGALA UNIVERSITY OF TECHNOLOGY BATTANAKOSN
ARCHITECTURE AND ENGINEERING DESIGN BUREAU

96 MOO 3, T.SALAYA
PHUTTHAMONTHON NAKHONPATHOM 73170
Tel. : 02441 6000 E-Mail : www.rmutr.ac.th

PROJECT
อาคารเฉลิมพระเกียรติพระบาทสมเด็จพระเจ้าอยู่หัว
ด้านหน้าอาคาร ชั้น 6
จำนวน 1 รายการ

OWNER
มหาวิทยาลัยเทคโนโลยีราชมงคลธัญบุรี

SITE LOCATION
มหาวิทยาลัยเทคโนโลยีราชมงคลธัญบุรี
วิทยาเขตวังไกลกังวล

CHANCELLOR
อภินันท์ ผด วิชา วุฒินันท์

PROJECT ADVISER
รองอธิการบดี อาจารย์สุวิมล ดั่งมั่ง

DIRECTOR OF ARCHITECTURE AND ENGINEERING
ผู้อำนวยการ
สำนักงานออกแบบสถาปัตยกรรมและวิศวกรรม
ผศ.สุวิมล ดั่งมั่ง

ARCHITECT
นายสุวิมล ดั่งมั่ง สสจ.2044

STRUCTURE ENGINEER
นายสุวิมล ดั่งมั่ง สสจ.6489
นายสมมติ ดั่งมั่ง สสจ.7445

SANITARY ENGINEER
นายประสาร บุญเจริญ ภส.1865

ELECTRICAL ENGINEER
นายเกรียงไกร ภส.1682


REVISION

DATE
29.07.2563

DRAWING
LIGHTING SYSTEM, EMERGENCY LIGHT AND
EXIT SIGN SYSTEM 6th FLOOR PLAN

DWG.NO. EE-C-07	TOTAL 210
--------------------	--------------

REMARK
1. ให้ออกแบบตามแบบแปลนที่แนบมา
2. ระบุรายการวัสดุที่ใช้ในแบบแปลนให้ชัดเจน
3. ให้ออกแบบให้สอดคล้องกับข้อกำหนดของกรมโยธาธิการและผังเมือง
และข้อกำหนดของกรมโยธาธิการและผังเมือง

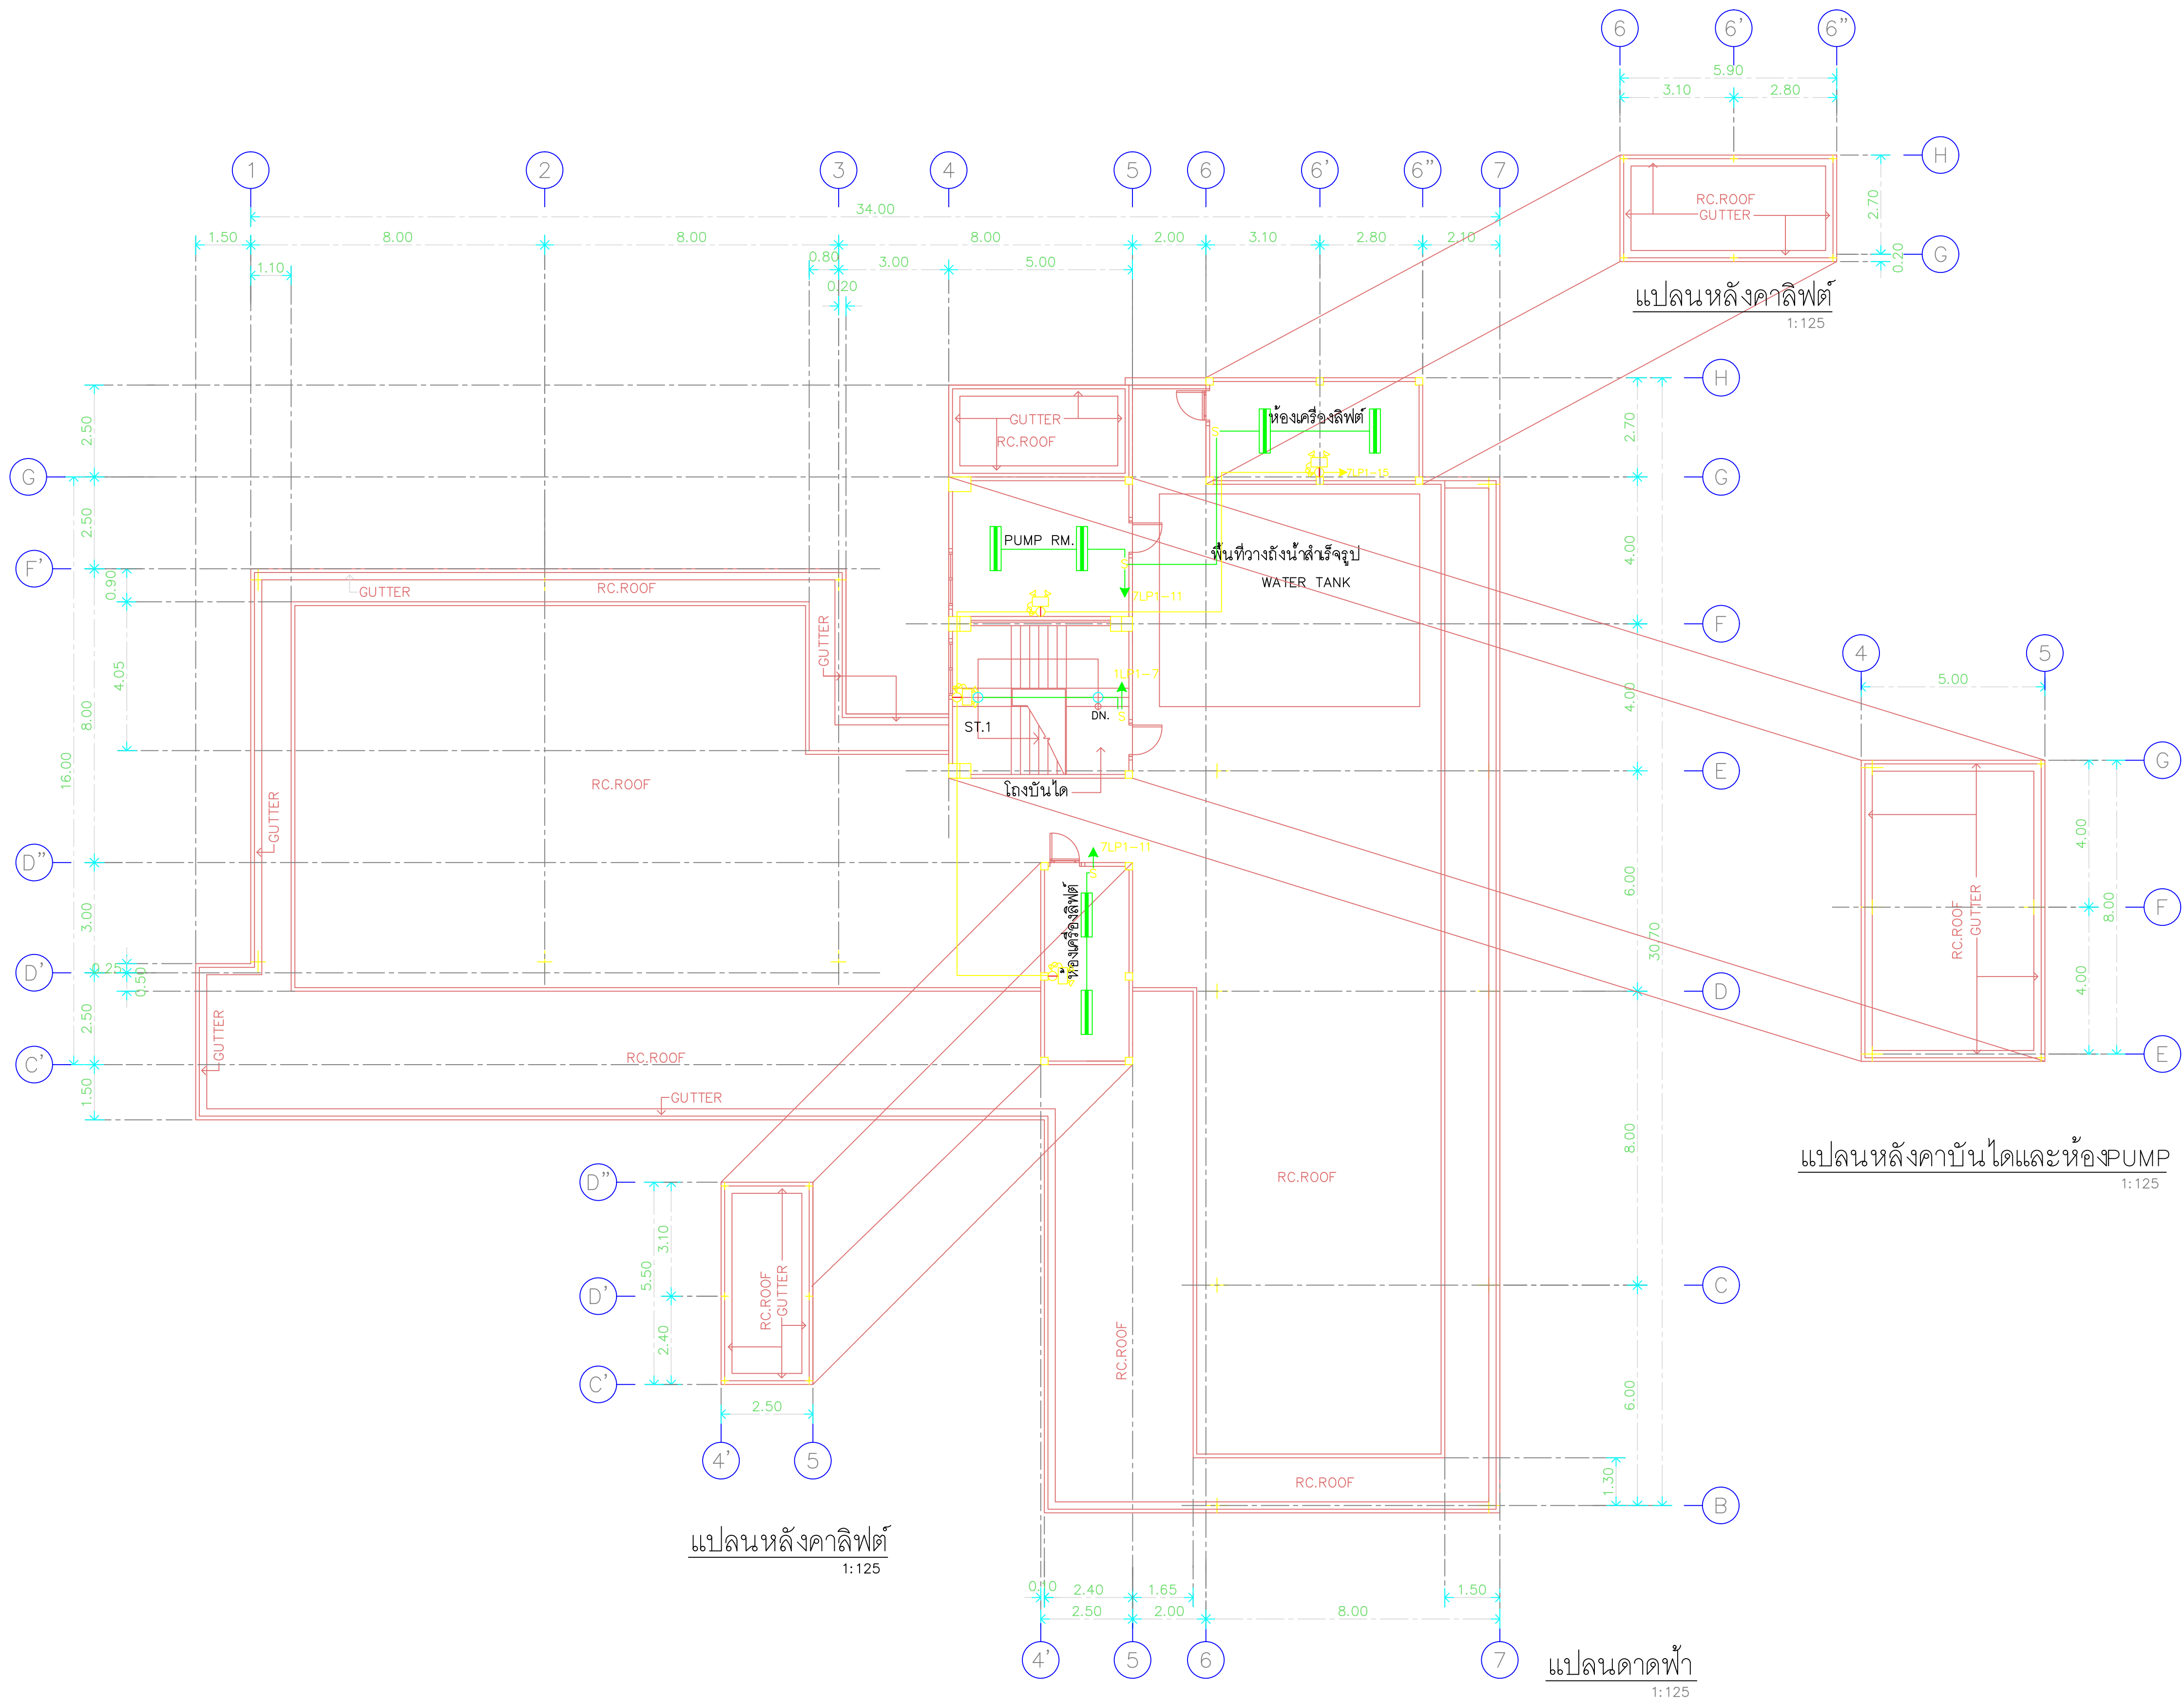

RAJAMANGALA UNIVERSITY OF TECHNOLOGY BATTANAKOSN
ARCHITECTURE AND ENGINEERING DESIGN BUREAU

96 MOO 3, T.SALAYA
PHUTTHAMONTHON NAKHONPATHOM 73170
Tel. : 02441 6000 E-Mail : www.rmutr.ac.th

PROJECT
อาคารเรียนพระนิเวศการศึกษาทางไกลผ่านดาวเทียม
ตำบลหนองนก อำเภอวังน้อย จังหวัดพระนครศรีอยุธยา
จำนวน 1 รายการ

OWNER
มหาวิทยาลัยเทคโนโลยีราชมงคลธัญบุรี

SITE LOCATION
มหาวิทยาลัยเทคโนโลยีราชมงคลธัญบุรี
วิทยาเขตวังไกลกังวล

CHANCELLOR
อธิการบดี ผศ. ศิวะ วสุนธราภิวัฒก์

PROJECT ADVISER
รองอธิการบดี อาจารย์ลีป๊ะ ดวงผึ้ง

DIRECTOR OF ARCHITECTURE AND ENGINEERING
ผู้อำนวยการ
สำนักงานออกแบบสถาปัตยกรรมและวิศวกรรม
ผศ.ชวโรทัย จันทนา

ARCHITECT
นายลีป๊ะ ดวงผึ้ง สสท.2044

STRUCTURE ENGINEER
นายสาธิตน์ ดวงผึ้ง สย.6489
นายสมดุสิต ดวงผึ้ง สย.7445

SANITARY ENGINEER
นายประสาร บุญเจริญ ภส.1865

ELECTRICAL ENGINEER
นายเกรียงไกร ธรรมพล
สพท. 1682

REVISION


DATE
29.07.2563

DRAWING
LIGHTING SYSTEM, EMERGENCY LIGHT AND
EXIT SIGN SYSTEM 6th ROOF PLAN

DWG.NO.
EE-C-08

TOTAL
210

REMARK
1. ใ้ใช้ตามข้อกำหนดและมาตรฐาน
2. ระบุตำแหน่งและรายละเอียดของอุปกรณ์ให้ครบถ้วน
สถานที่ตั้ง โฉมที่ดินและข้อมูลอื่นๆที่เกี่ยวข้อง
และเอกสารประกอบอื่นๆ

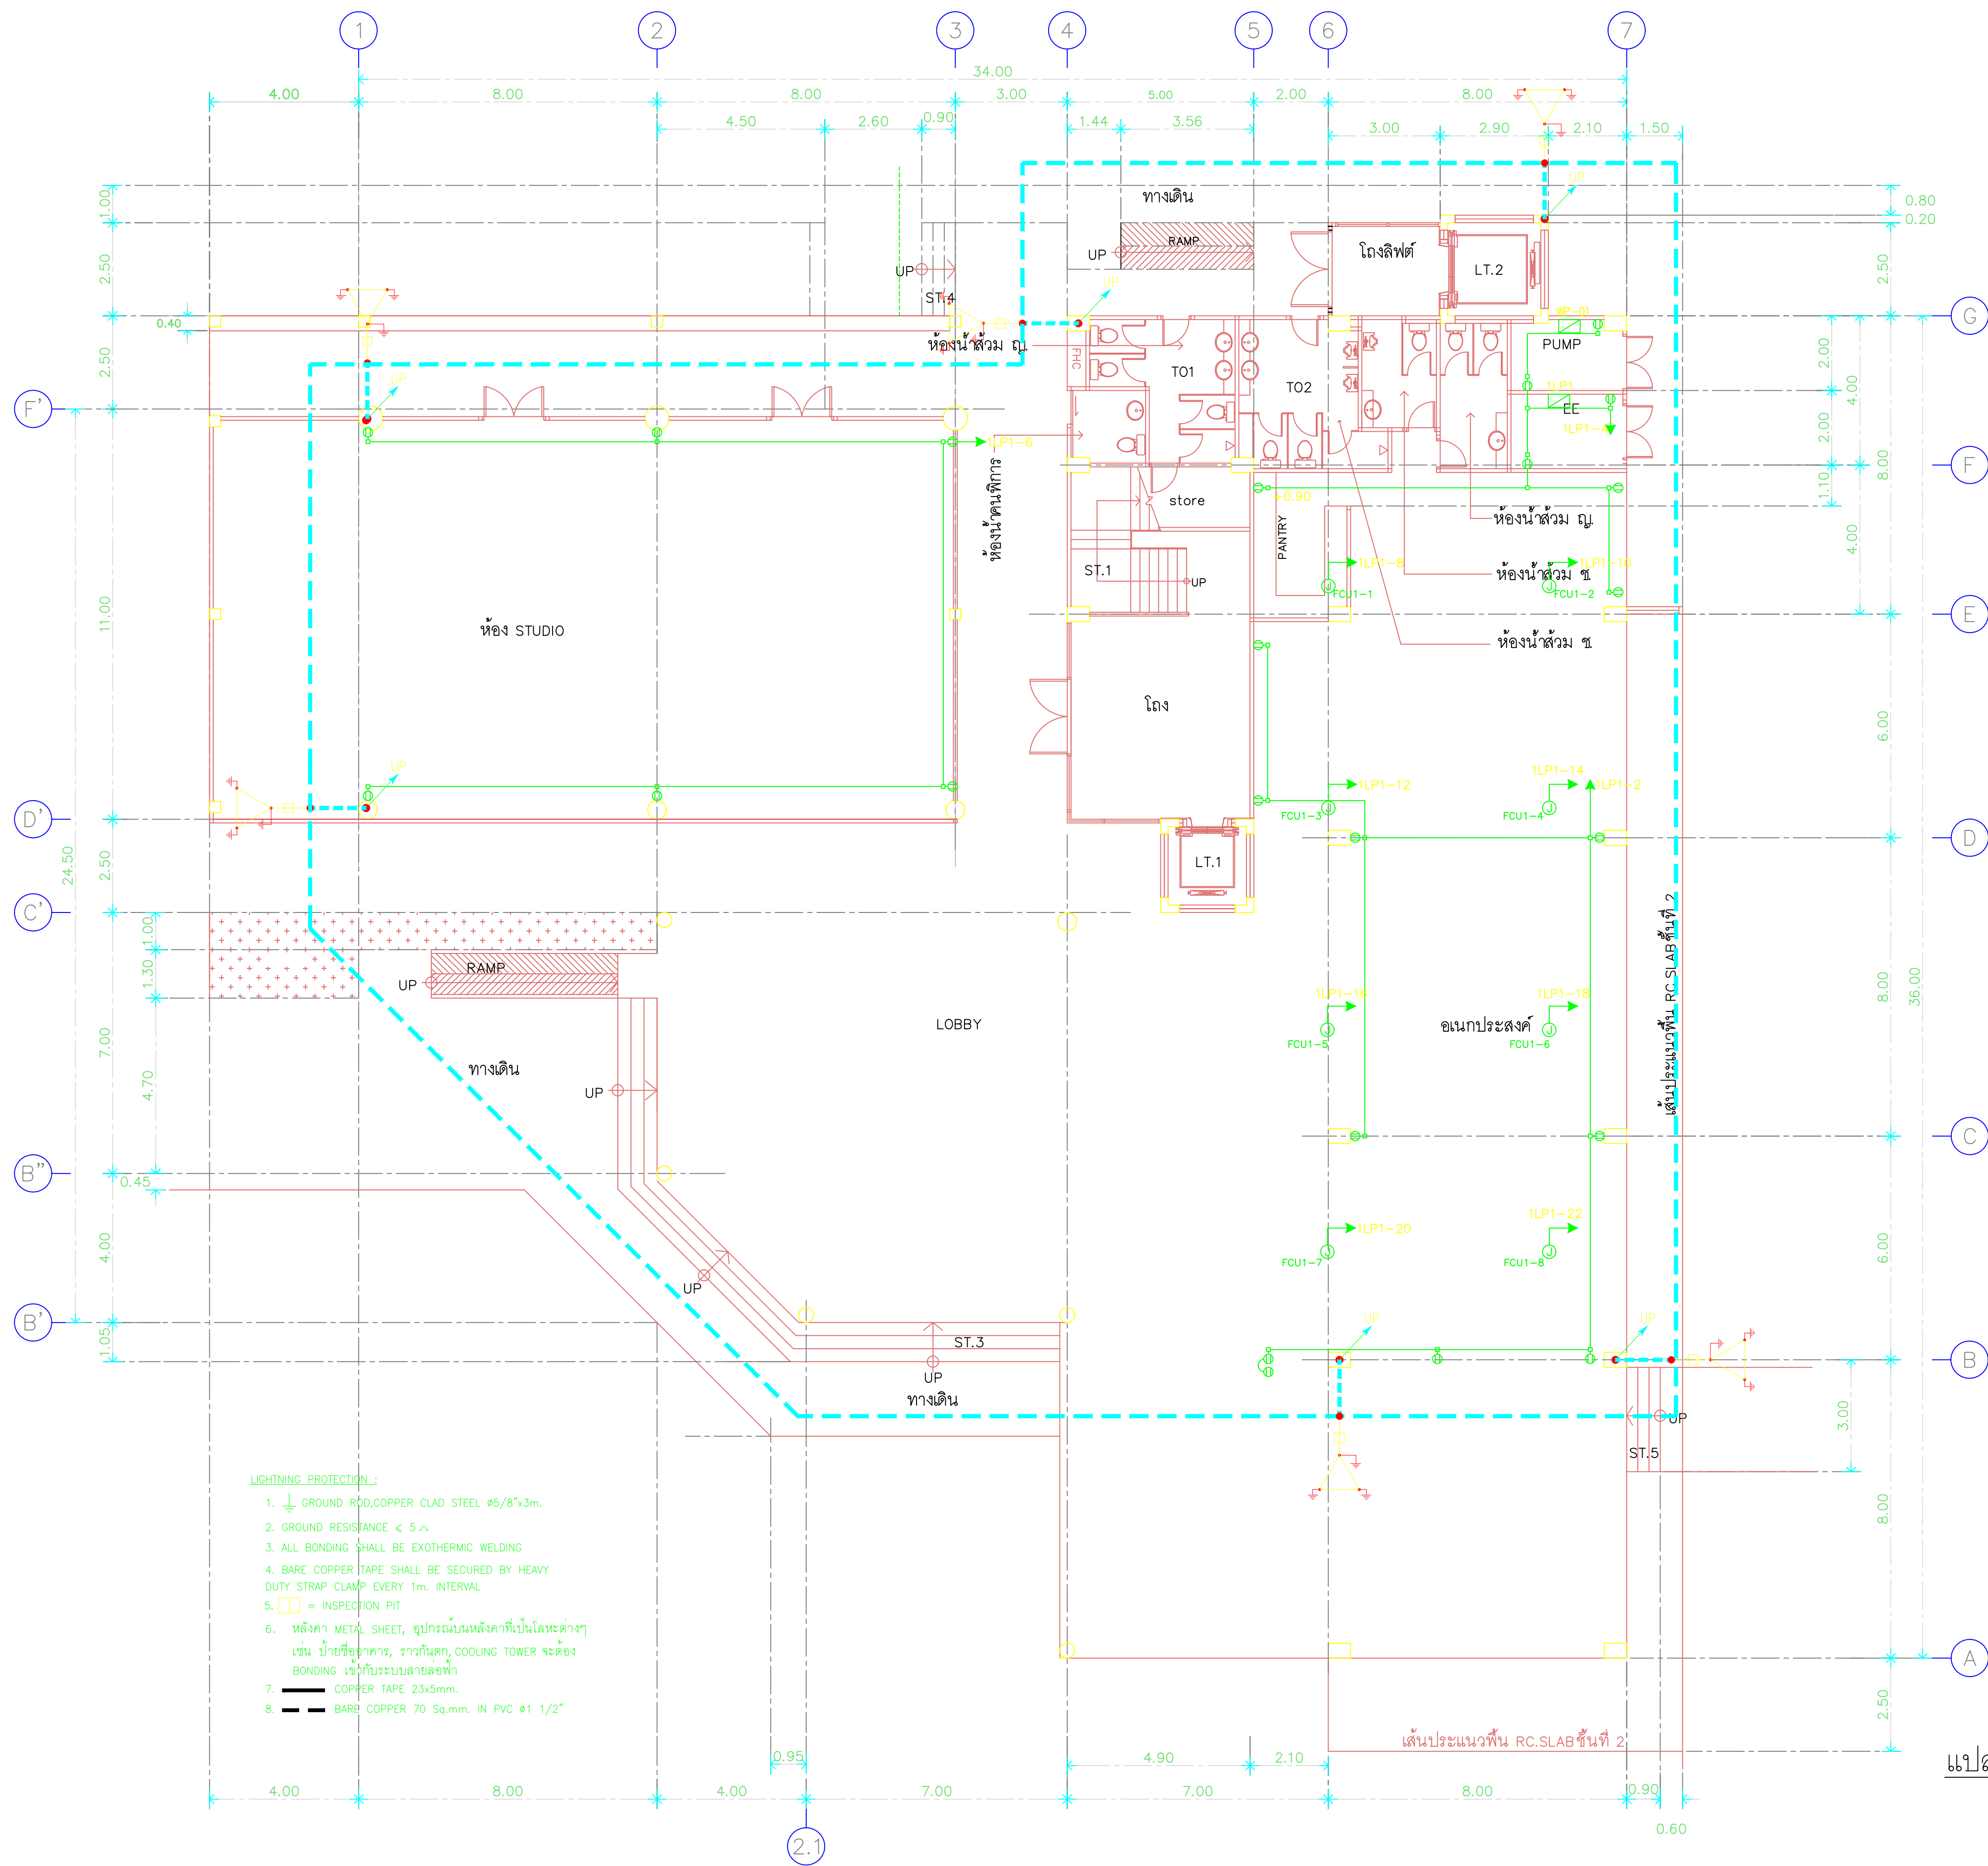

แปลนพื้นที่ 1
1:125



RAJAMANGALA UNIVERSITY OF TECHNOLOGY BATTANAKOSN
ARCHITECTURE AND ENGINEERING DESIGN BUREAU
96 MOO 3, T.SALAYA
PHUTTHAMONTHON NAKHONPATHOM 73170
Tel. : 02441 6000 E-Mail : www.rmutr.ac.th

PROJECT
อาคารเฉลิมพระเกียรติพระบาทสมเด็จพระเจ้าอยู่หัว
ด้านหน้าของอาคาร จำนวน 1 ชั้น
จำนวน 1 รายการ

OWNER
มหาวิทยาลัยเทคโนโลยีราชมงคลธัญบุรี

SITE LOCATION
มหาวิทยาลัยเทคโนโลยีราชมงคลธัญบุรี
วิทยาเขตวังไกลกังวล

CHANCELLOR
อธิการบดี ผศ. ศิวะ วสุนทรวิวัฒน์

PROJECT ADVISER
รองอธิการบดี อาจารย์สิปปะ ดวงดี

DIRECTOR OF ARCHITECTURE AND ENGINEERING
ผู้อำนวยการ
สำนักงานออกแบบสถาปัตยกรรมและวิศวกรรม
ผศ. ชรินทร์ จันทนา

ARCHITECT
นายสิปปะ ดวงดี สสท.2044

STRUCTURE ENGINEER
นายสาธิตน์ ดวงดี สย.6489
นายสมดุสิต ดวงดี สย.7445

SANITARY ENGINEER
นายประสาร บุญเจริญ ภาส.1865

ELECTRICAL ENGINEER
นายเกรียงไกร ธรรมพล
สพท. 1682


REVISION

DATE
29.07.2563

DRAWING
POWER AND LIGHTNING
SYSTEM 1st FLOOR PLAN

DWG.NO.
EE-C-09
TOTAL
210

REMARK
1. วัสดุและอุปกรณ์ที่ใช้ในโครงการนี้
2. ระยะเวลาในการดำเนินงาน
3. ระยะเวลาในการดำเนินงาน
4. ระยะเวลาในการดำเนินงาน
5. ระยะเวลาในการดำเนินงาน

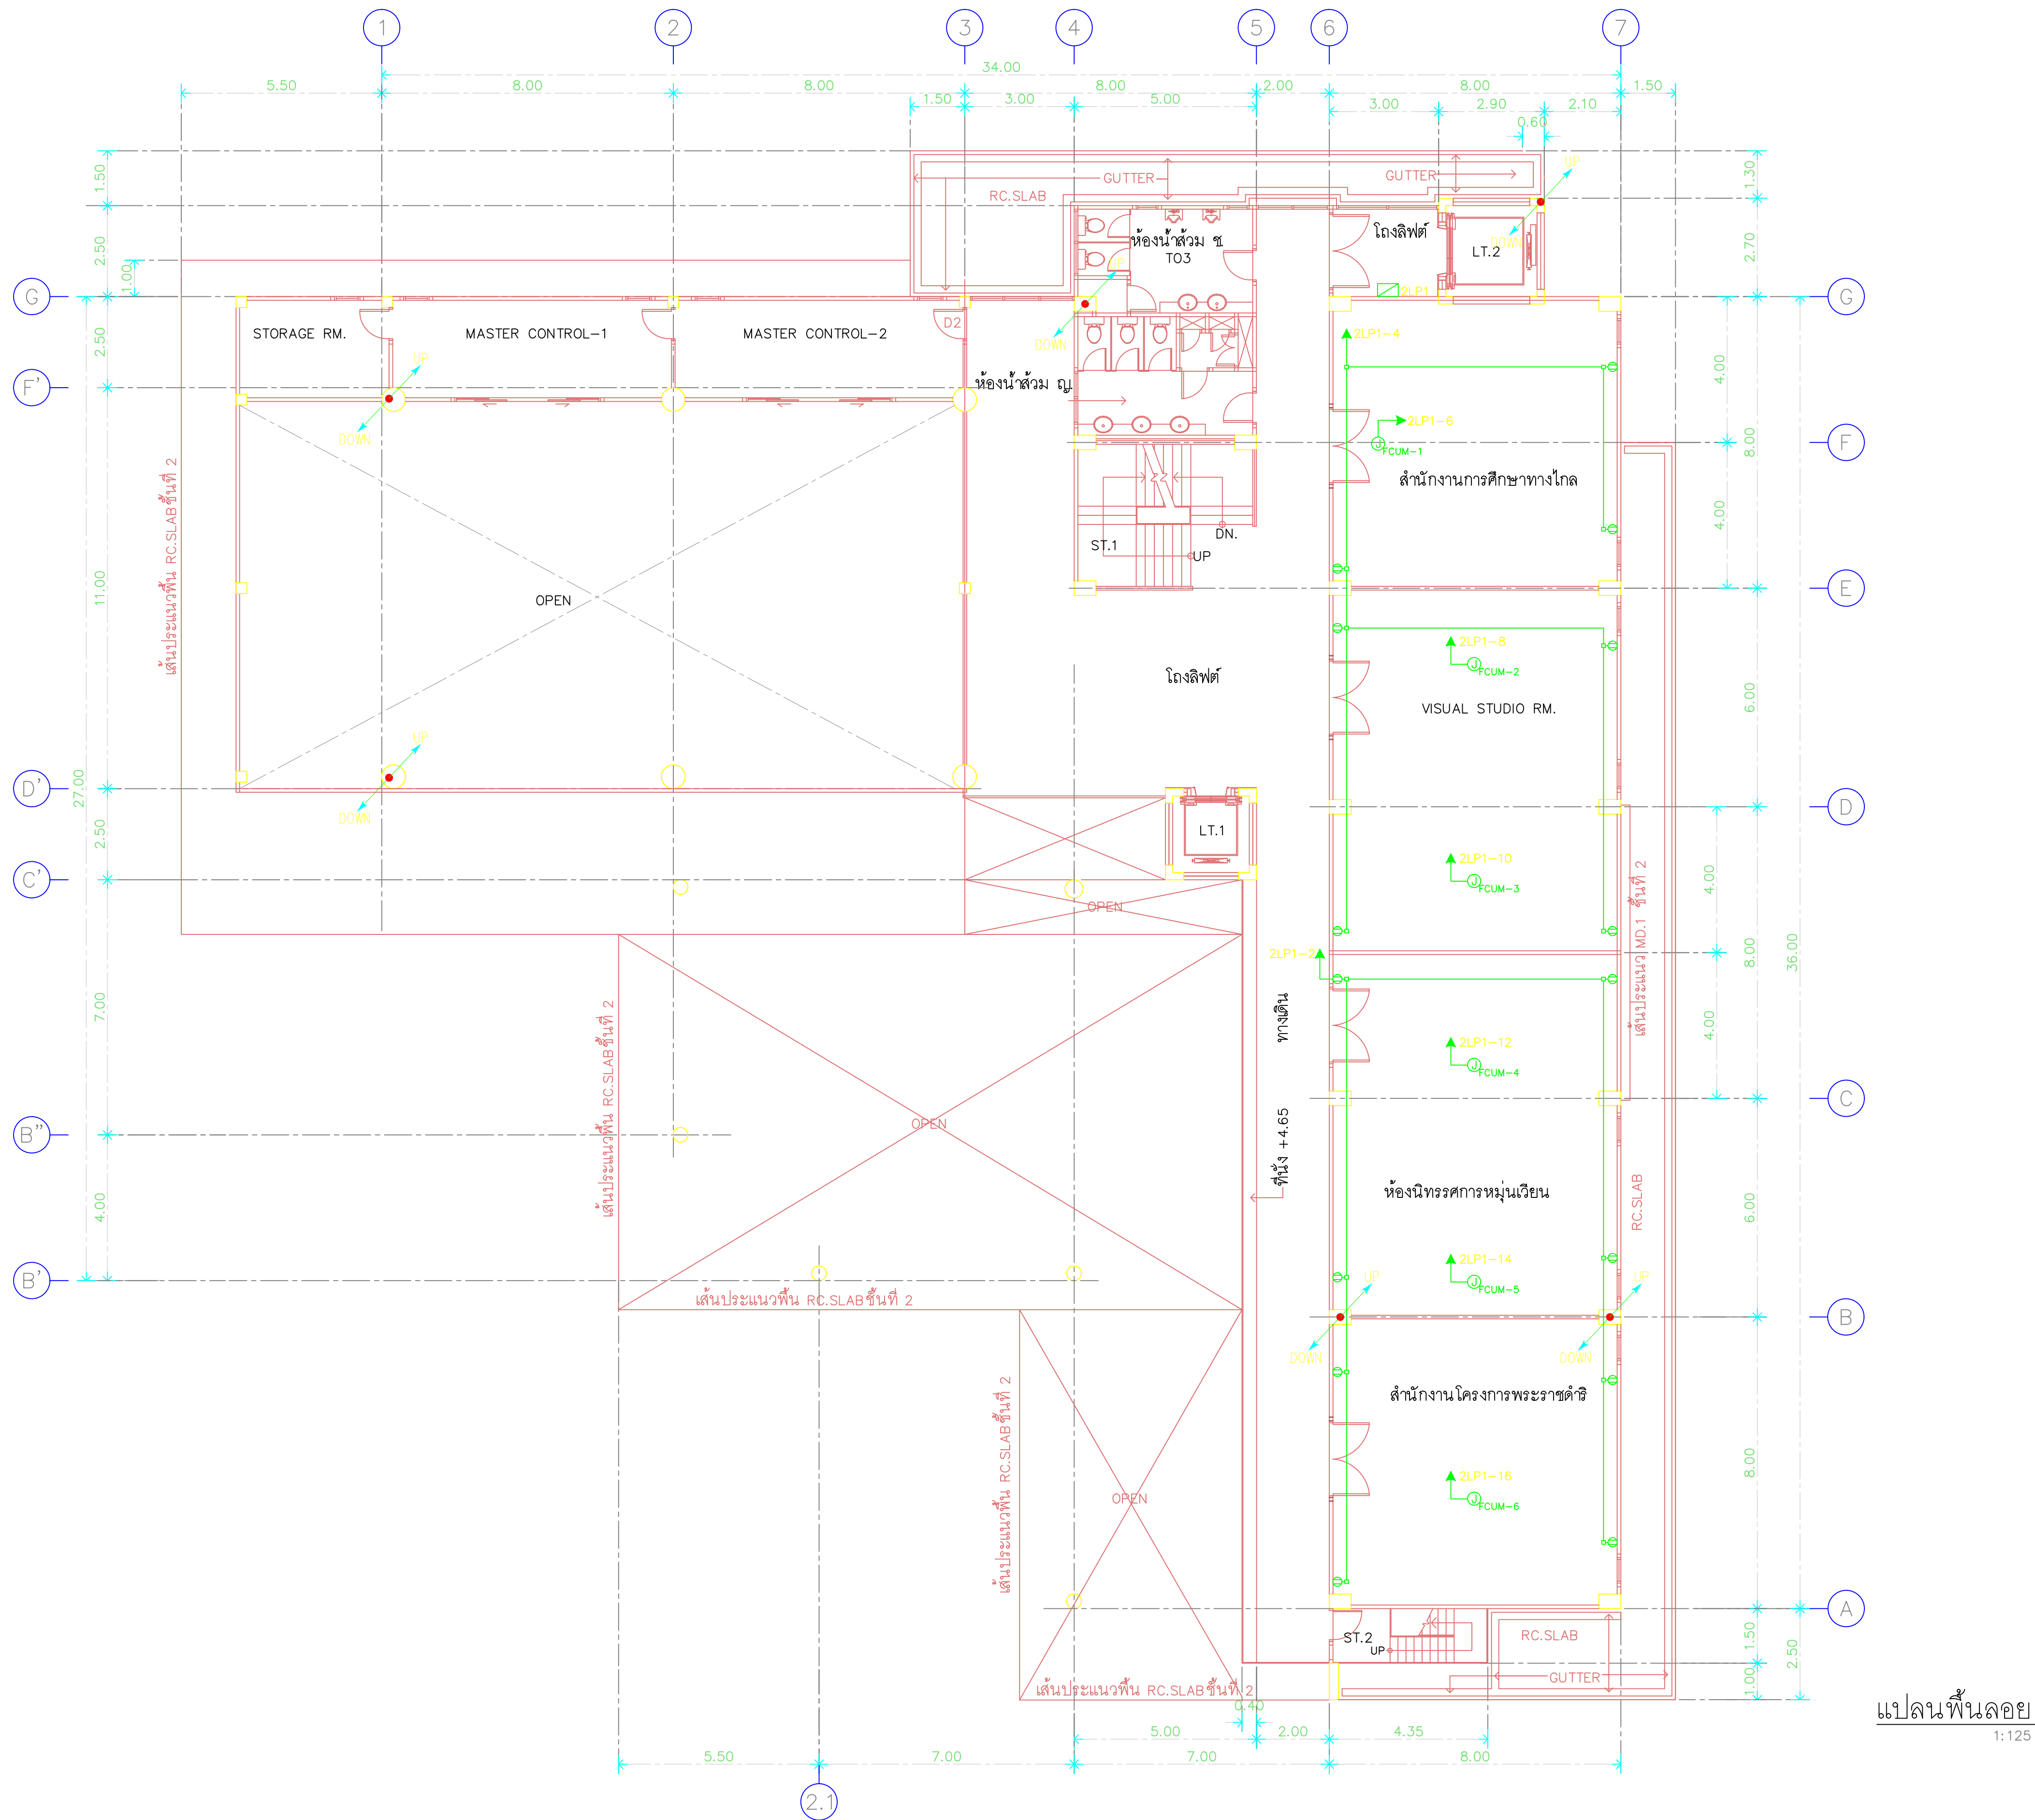

แปลนพื้นลอย
1:125



RAJAMANGALA UNIVERSITY OF TECHNOLOGY BATTANAKOSN
ARCHITECTURE AND ENGINEERING DESIGN BUREAU
96 MOO 3, T.SALAYA
PHUTTHAMONTHON NAKHONPATHOM 73170
Tel. : 02441 6000 E-Mail : www.rmtr.ac.th

PROJECT
อาคารเฉลิมพระเกียรติพระบาทสมเด็จพระเจ้าอยู่หัว
ด้านหน้าอาคาร จำนวน 1 ชั้น
จำนวน 1 รายการ

OWNER
มหาวิทยาลัยเทคโนโลยีราชมงคลธัญบุรี

SITE LOCATION
มหาวิทยาลัยเทคโนโลยีราชมงคลธัญบุรี
วิทยาเขตวังไกลกังวล

CHANCELLOR
อธิการบดี ผศ. ศิวะ วุฒินาภิวัฒน์

PROJECT ADVISER
รองอธิการบดี อาจารย์สุวิมล คำวงศ์

DIRECTOR OF ARCHITECTURE AND ENGINEERING
ผู้อำนวยการ
สำนักงานออกแบบสถาปัตยกรรมและวิศวกรรม
ผศ.ชวัญชัย จันทร์หา

ARCHITECT
นายสุวิมล คำวงศ์ สสท.2044

STRUCTURE ENGINEER
นายสุวิมล คำวงศ์ สสท.6489
นายสมชาย คำวงศ์ สสท.7445

SANITARY ENGINEER
นายประสาร บุญเจริญ ภาส.1865

ELECTRICAL ENGINEER
นายเกรียงไกร ภาส.1682


REVISION

DATE
29.07.2563

DRAWING
POWER AND LIGHTNING
SYSTEM MEZZANINE PLAN

DWG.NO.
EE-C-10 TOTAL
210

REMARK
1. วัสดุที่ใช้ก่อสร้างอาคารเป็นแบบมาตรฐาน
2. วัสดุที่ใช้ก่อสร้างอาคารเป็นแบบมาตรฐาน
3. วัสดุที่ใช้ก่อสร้างอาคารเป็นแบบมาตรฐาน
4. วัสดุที่ใช้ก่อสร้างอาคารเป็นแบบมาตรฐาน

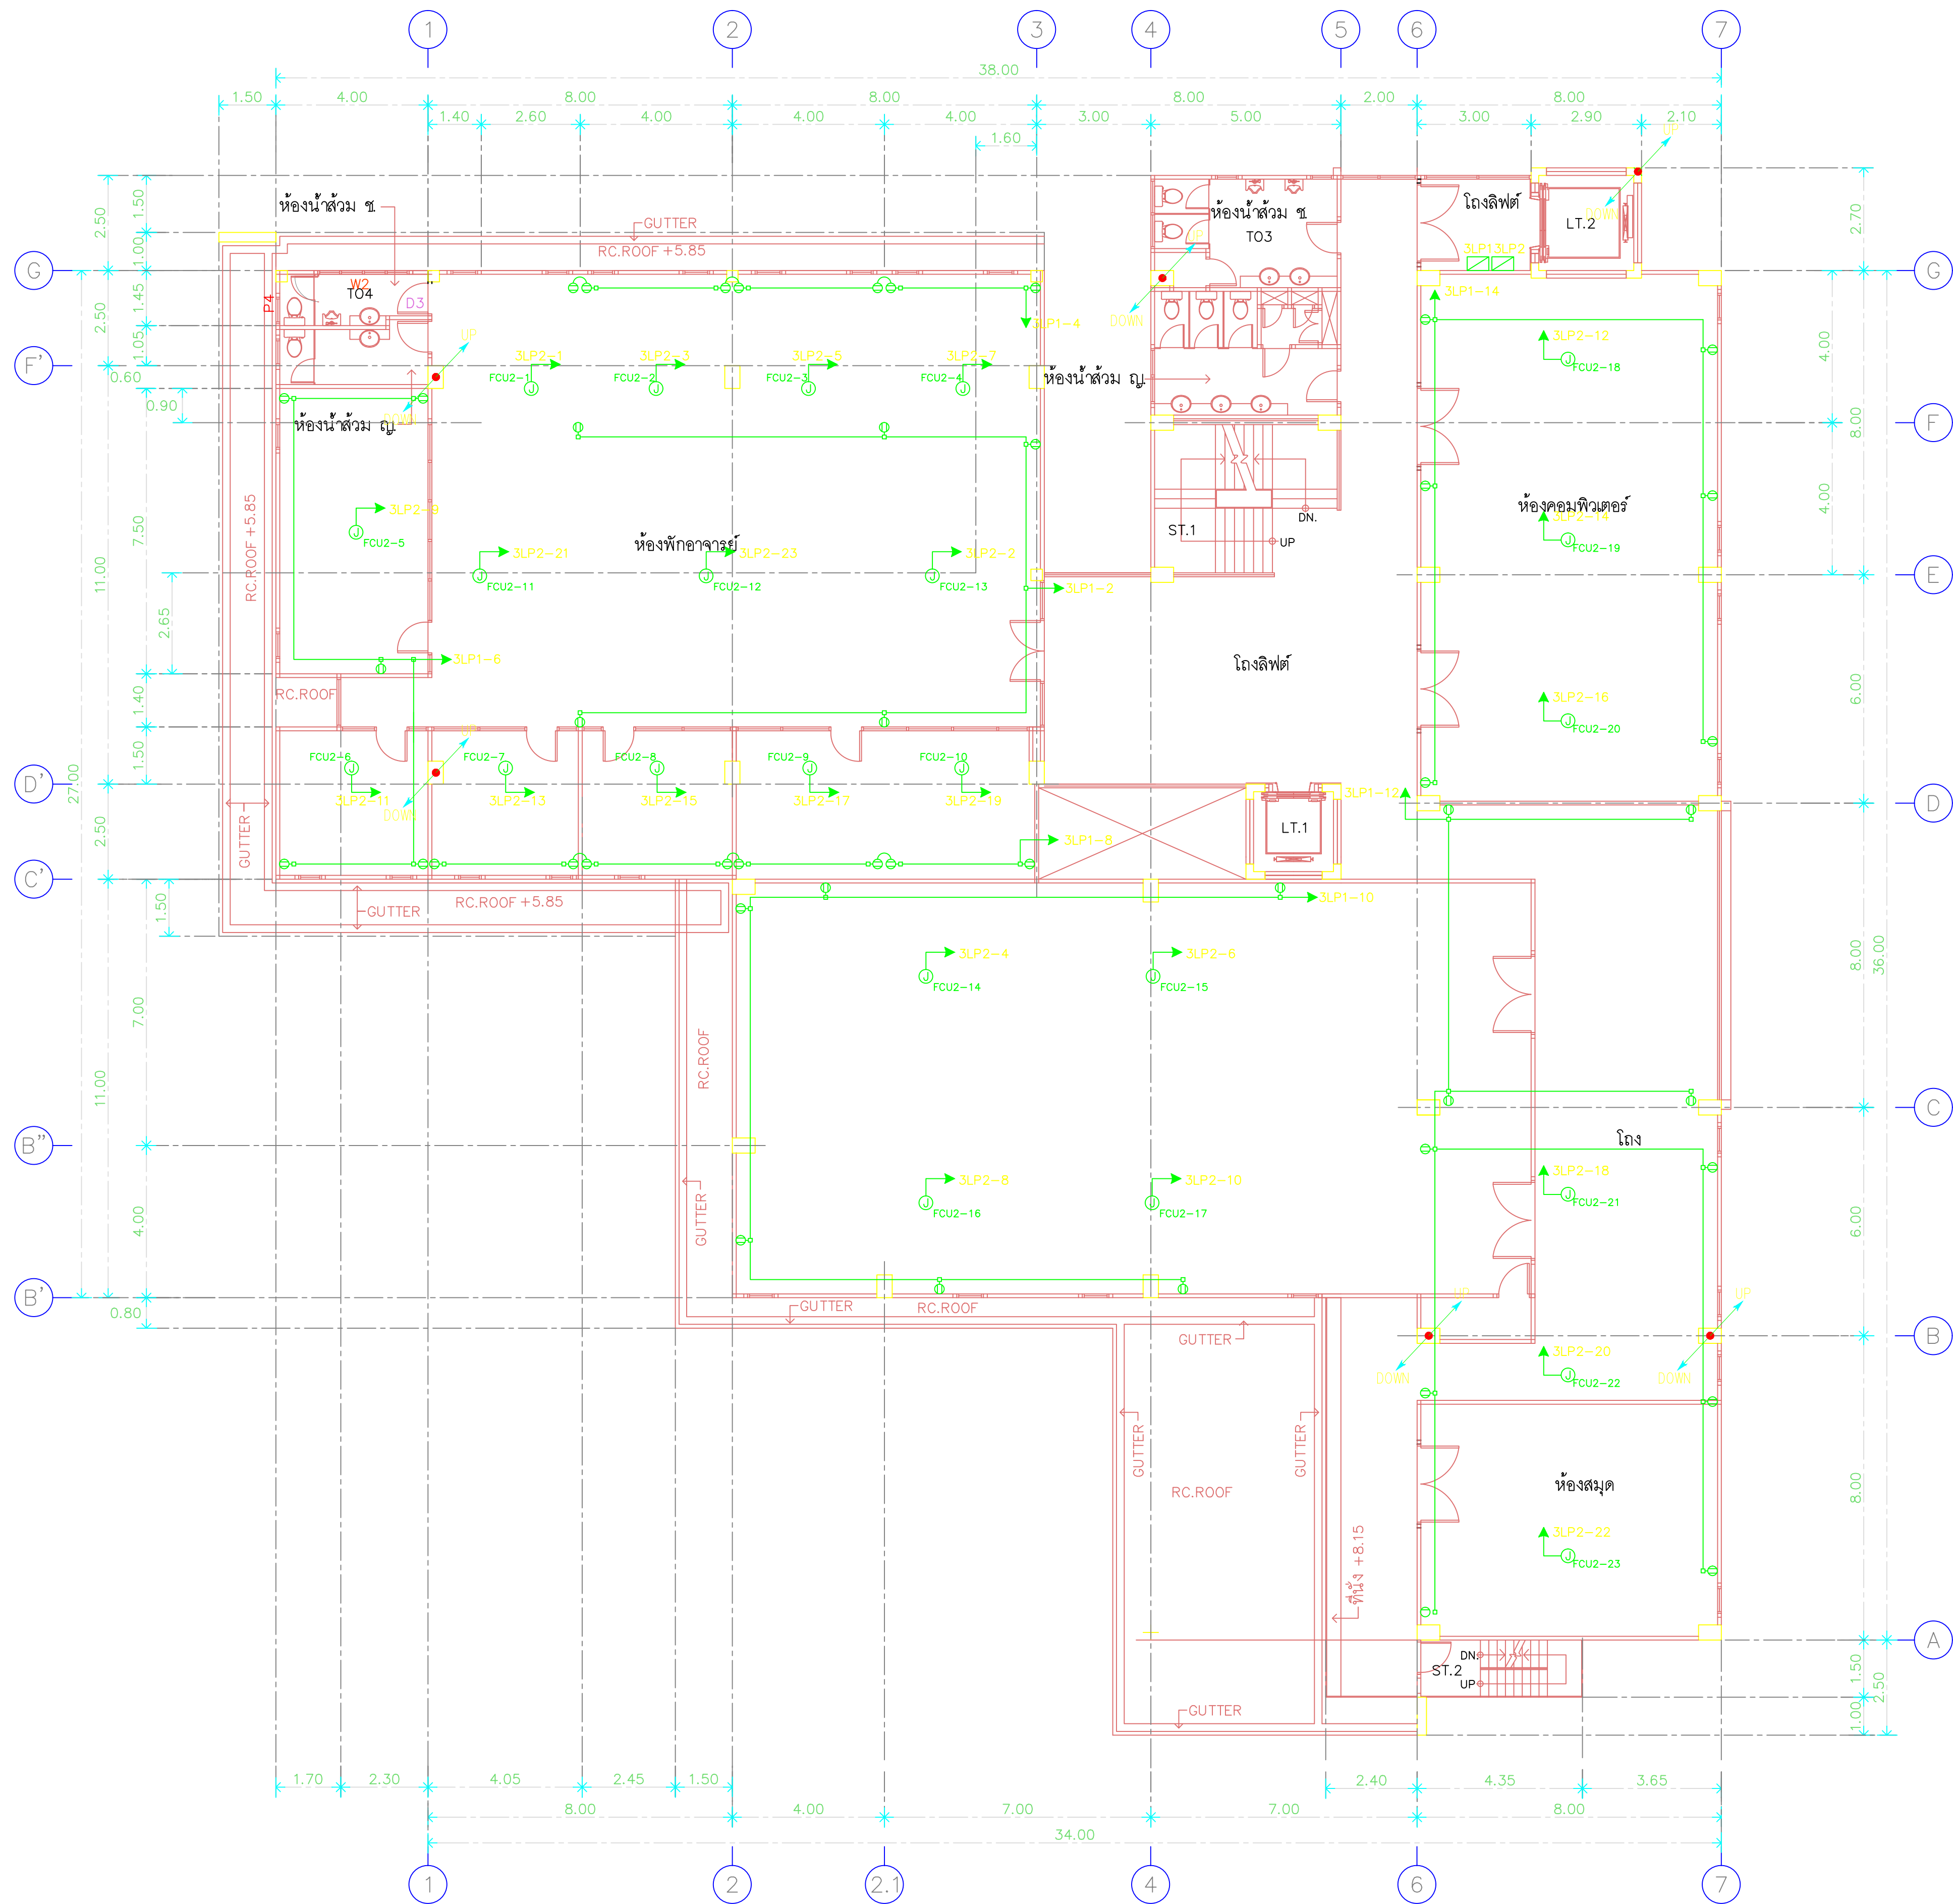

แปลนพื้นที่ชั้นที่ 2
1:125



RAJAMANGALA UNIVERSITY OF TECHNOLOGY BATTANAKONG
ARCHITECTURE AND ENGINEERING DESIGN BUREAU

96 MOO 3, T.SALAYA
PHUTTHAMONTHON NAKHONPATHOM 73170
Tel. : 02441 6000 E-Mail : www.rmutr.ac.th

PROJECT

อาคารเฉลิมพระเกียรติพระบาทสมเด็จพระเจ้าอยู่หัว
ด้านหน้าของอาคาร จำนวน 1 ชั้น
จำนวน 1 รายการ

OWNER

มหาวิทยาลัยเทคโนโลยีราชมงคลธัญบุรี

SITE LOCATION

มหาวิทยาลัยเทคโนโลยีราชมงคลธัญบุรี
วิทยาเขตวังไกลกังวล

CHANCELLOR

อธิการบดี ผศ. ศิวะ วสุนทรานันท์

PROJECT ADVISER

รองอธิการบดี อาจารย์สิปปะ ดั่งผึ้ง

DIRECTOR OF ARCHITECTURE AND ENGINEERING

ผู้อำนวยการ
สำนักงานออกแบบสถาปัตยกรรมและวิศวกรรม
ผศ.ดร.สุชัย จันทนา

ARCHITECT

นายสิปปะ ดั่งผึ้ง สสท.2044

STRUCTURE ENGINEER

นายสายนันท์ ดั่งผึ้ง สย.6489
นายสมดุสิต ดั่งผึ้ง สย.7445

SANITARY ENGINEER

นายประสาร บุญเจริญ ภาส.1865

ELECTRICAL ENGINEER

นายเกรียงไกร ธรรมพล
สพท. 1682

REVISION

DATE

29.07.2563

DRAWING

POWER AND LIGHTNING
SYSTEM 2nd FLOOR PLAN

DWG.NO.


EE-C-11

TOTAL

210

REMARK

1. ใ้ใช้ตามข้อกำหนดของกรมช่างเทคนิค
2. ระบุตำแหน่งและรายละเอียดของระบบไฟฟ้าให้ชัดเจน
3. ระบุตำแหน่งและรายละเอียดของระบบไฟฟ้าให้ชัดเจน
4. ระบุตำแหน่งและรายละเอียดของระบบไฟฟ้าให้ชัดเจน

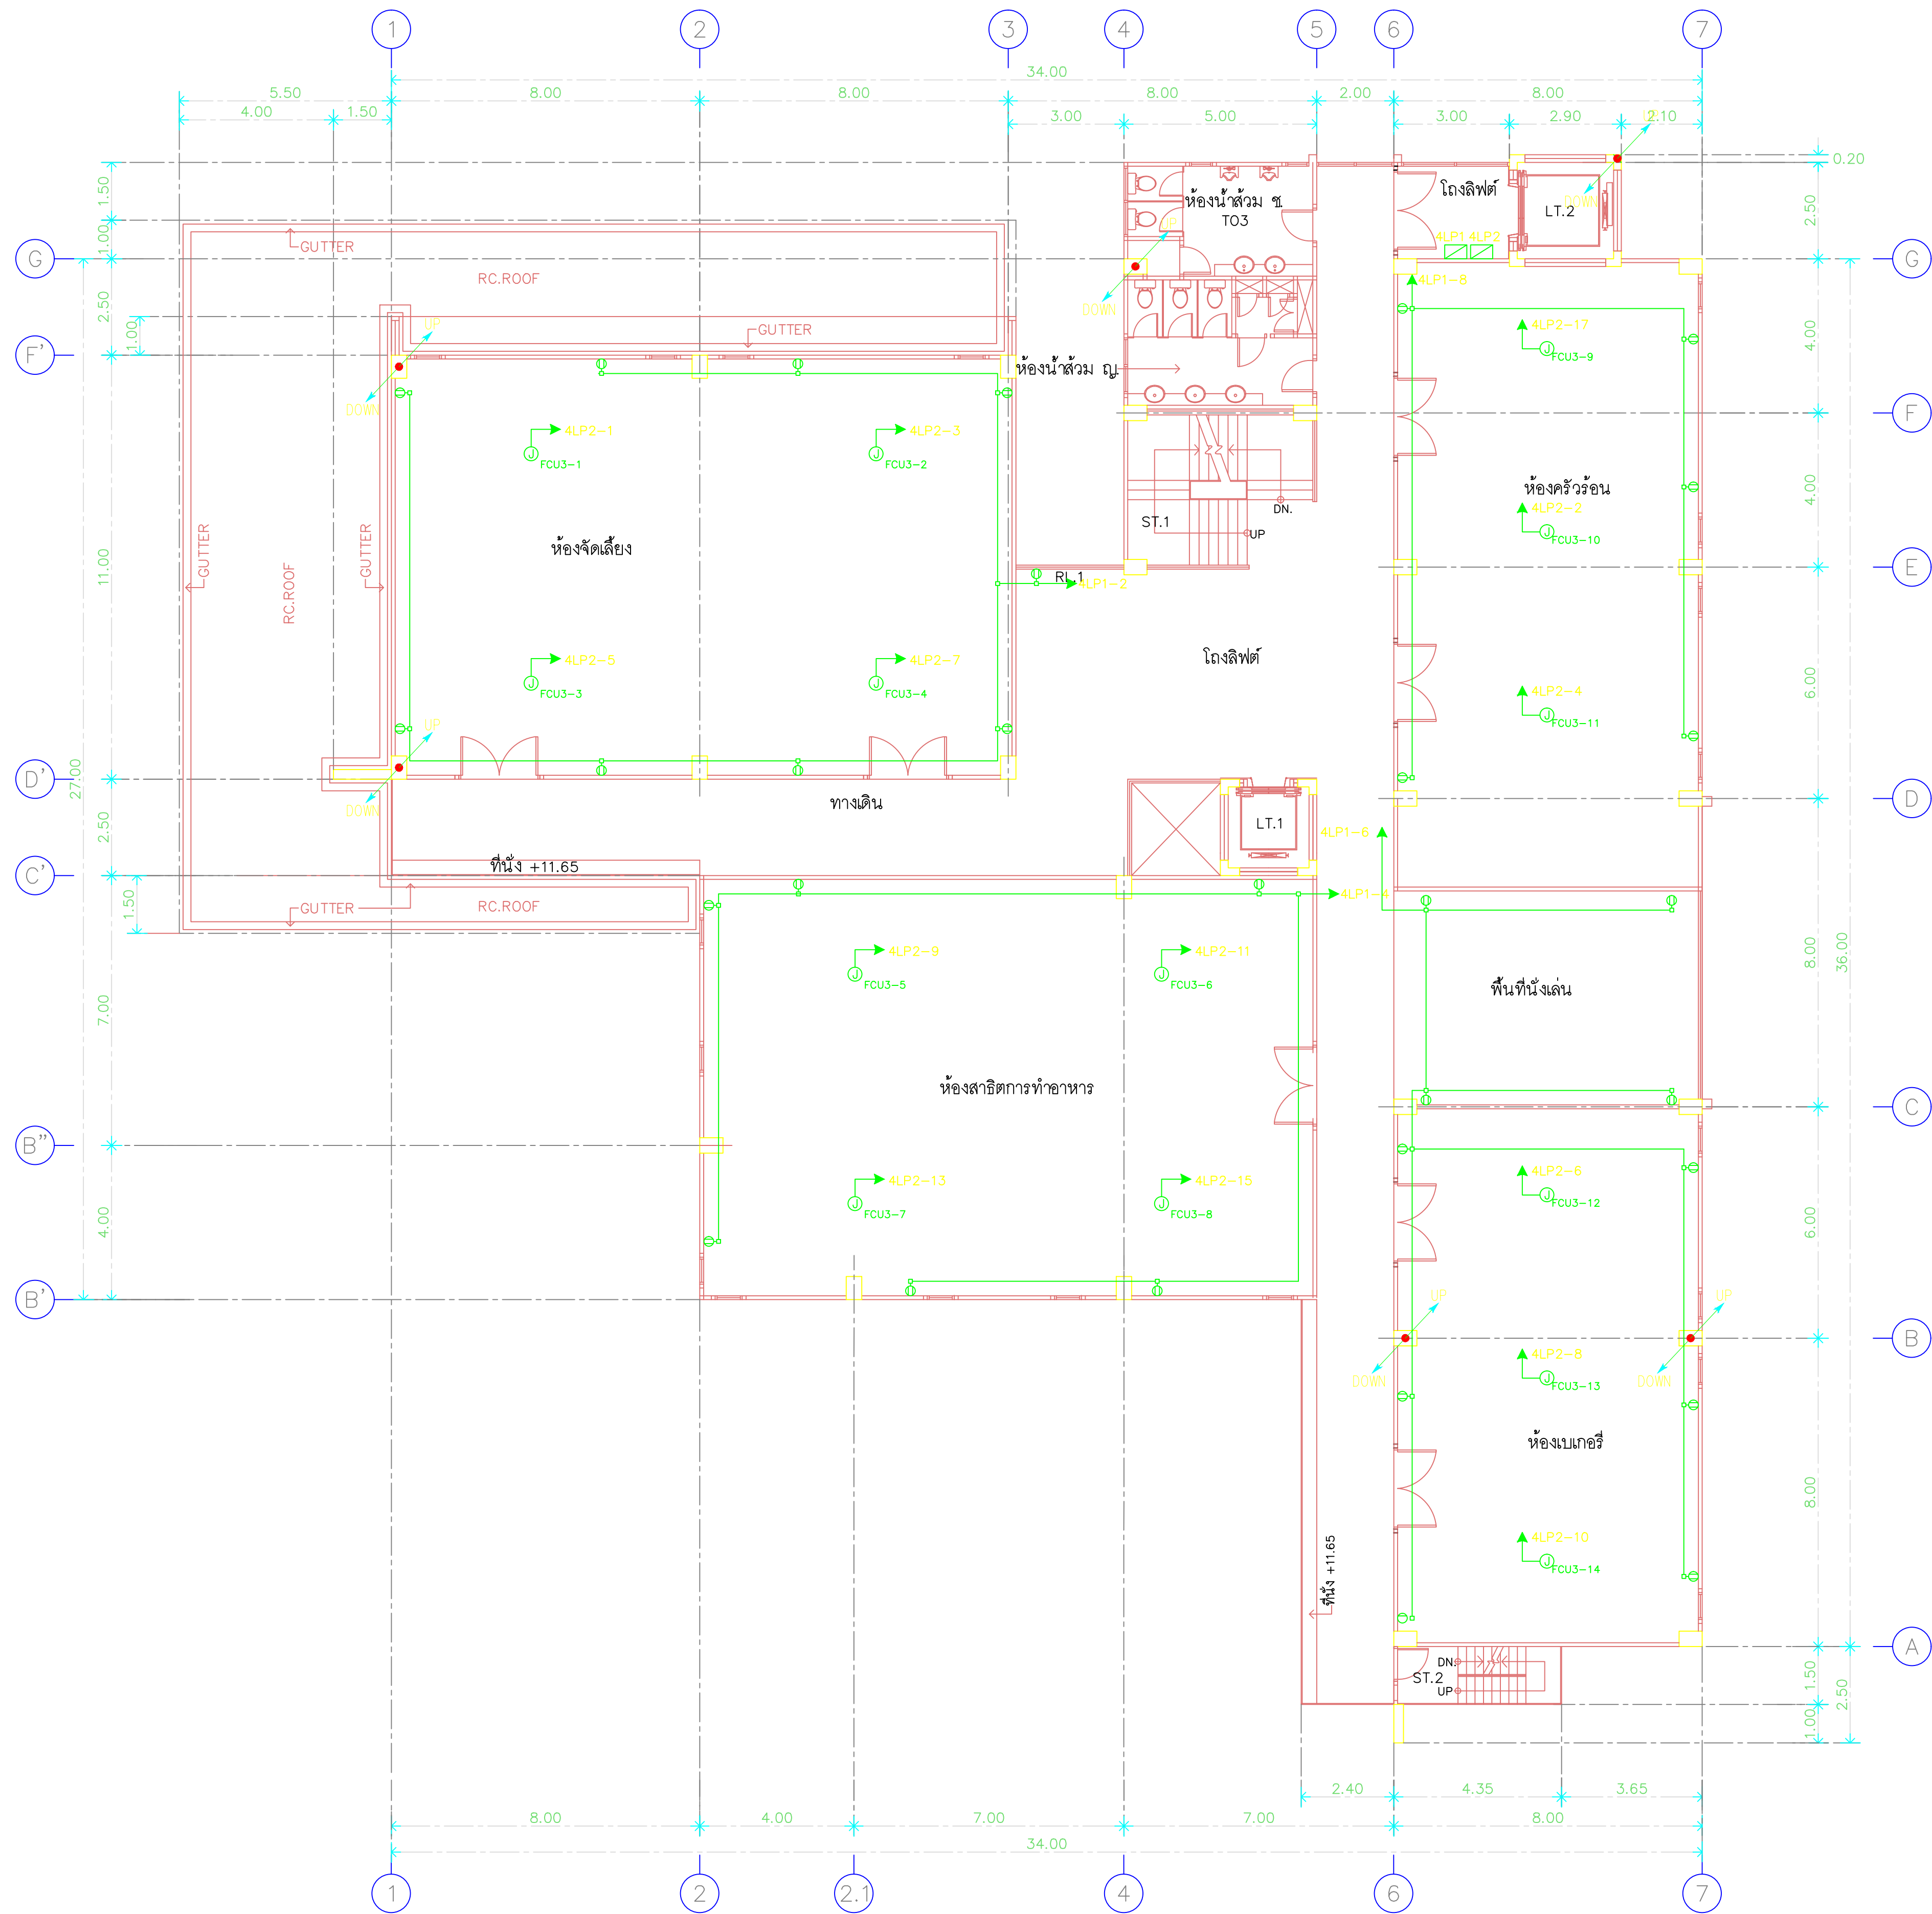

แปลนพื้นที่ 3
1:125



RAJAMANGALA UNIVERSITY OF TECHNOLOGY BATTANAKOSN
ARCHITECTURE AND ENGINEERING DESIGN BUREAU
96 MOO 3, T.SALAYA
PHUTTHAMONTHON NAKHONPATHOM 73170
Tel. : 02441 6000 E-Mail : www.rmtr.ac.th

PROJECT
อาคารเฉลิมพระเกียรติพระบาทสมเด็จพระเจ้าอยู่หัว
ด้านหน้าของ อาคารเรียน 3 จังหวัดปทุมธานี
จำนวน 1 รายการ

OWNER
มหาวิทยาลัยเทคโนโลยีราชมงคลธัญบุรี

SITE LOCATION
มหาวิทยาลัยเทคโนโลยีราชมงคลธัญบุรี
วิทยาเขตวังไกลกังวล

CHANCELLOR
อธิการบดี ผศ. ศิวะ วสุนทรวิวัฒน์

PROJECT ADVISER
รองอธิการบดี อาจารย์สิปปะ ดั่งมั่ง

DIRECTOR OF ARCHITECTURE AND ENGINEERING
ผู้อำนวยการ
สำนักงานออกแบบสถาปัตยกรรมและวิศวกรรม
ผศ.ชวัญชัย จันทนา

ARCHITECT
นายสิปปะ ดั่งมั่ง สสธ.2044

STRUCTURE ENGINEER
นายสายันต์ ดั่งมั่ง สย.6489
นายสมดุสิต ดั่งมั่ง สย.7445

SANITARY ENGINEER
นายประสาร บุญเจริญ ภาส.1865

ELECTRICAL ENGINEER
นายเกรียงไกร งามรพล
สพท. 1682

REVISION


DATE
29.07.2563

DRAWING
POWER AND LIGHTNING
SYSTEM 3rd FLOOR PLAN

DWG.NO.
EE-C-12

TOTAL
210

REMARK
1. ให้ออกแบบระบบไฟฟ้าและระบบแสงสว่าง
2. ระบุตำแหน่งและขนาดของตู้ไฟฟ้าและตู้ควบคุม
3. ระบุตำแหน่งและขนาดของตู้ควบคุมและตู้จ่ายไฟฟ้า
และตู้จ่ายไฟฟ้า

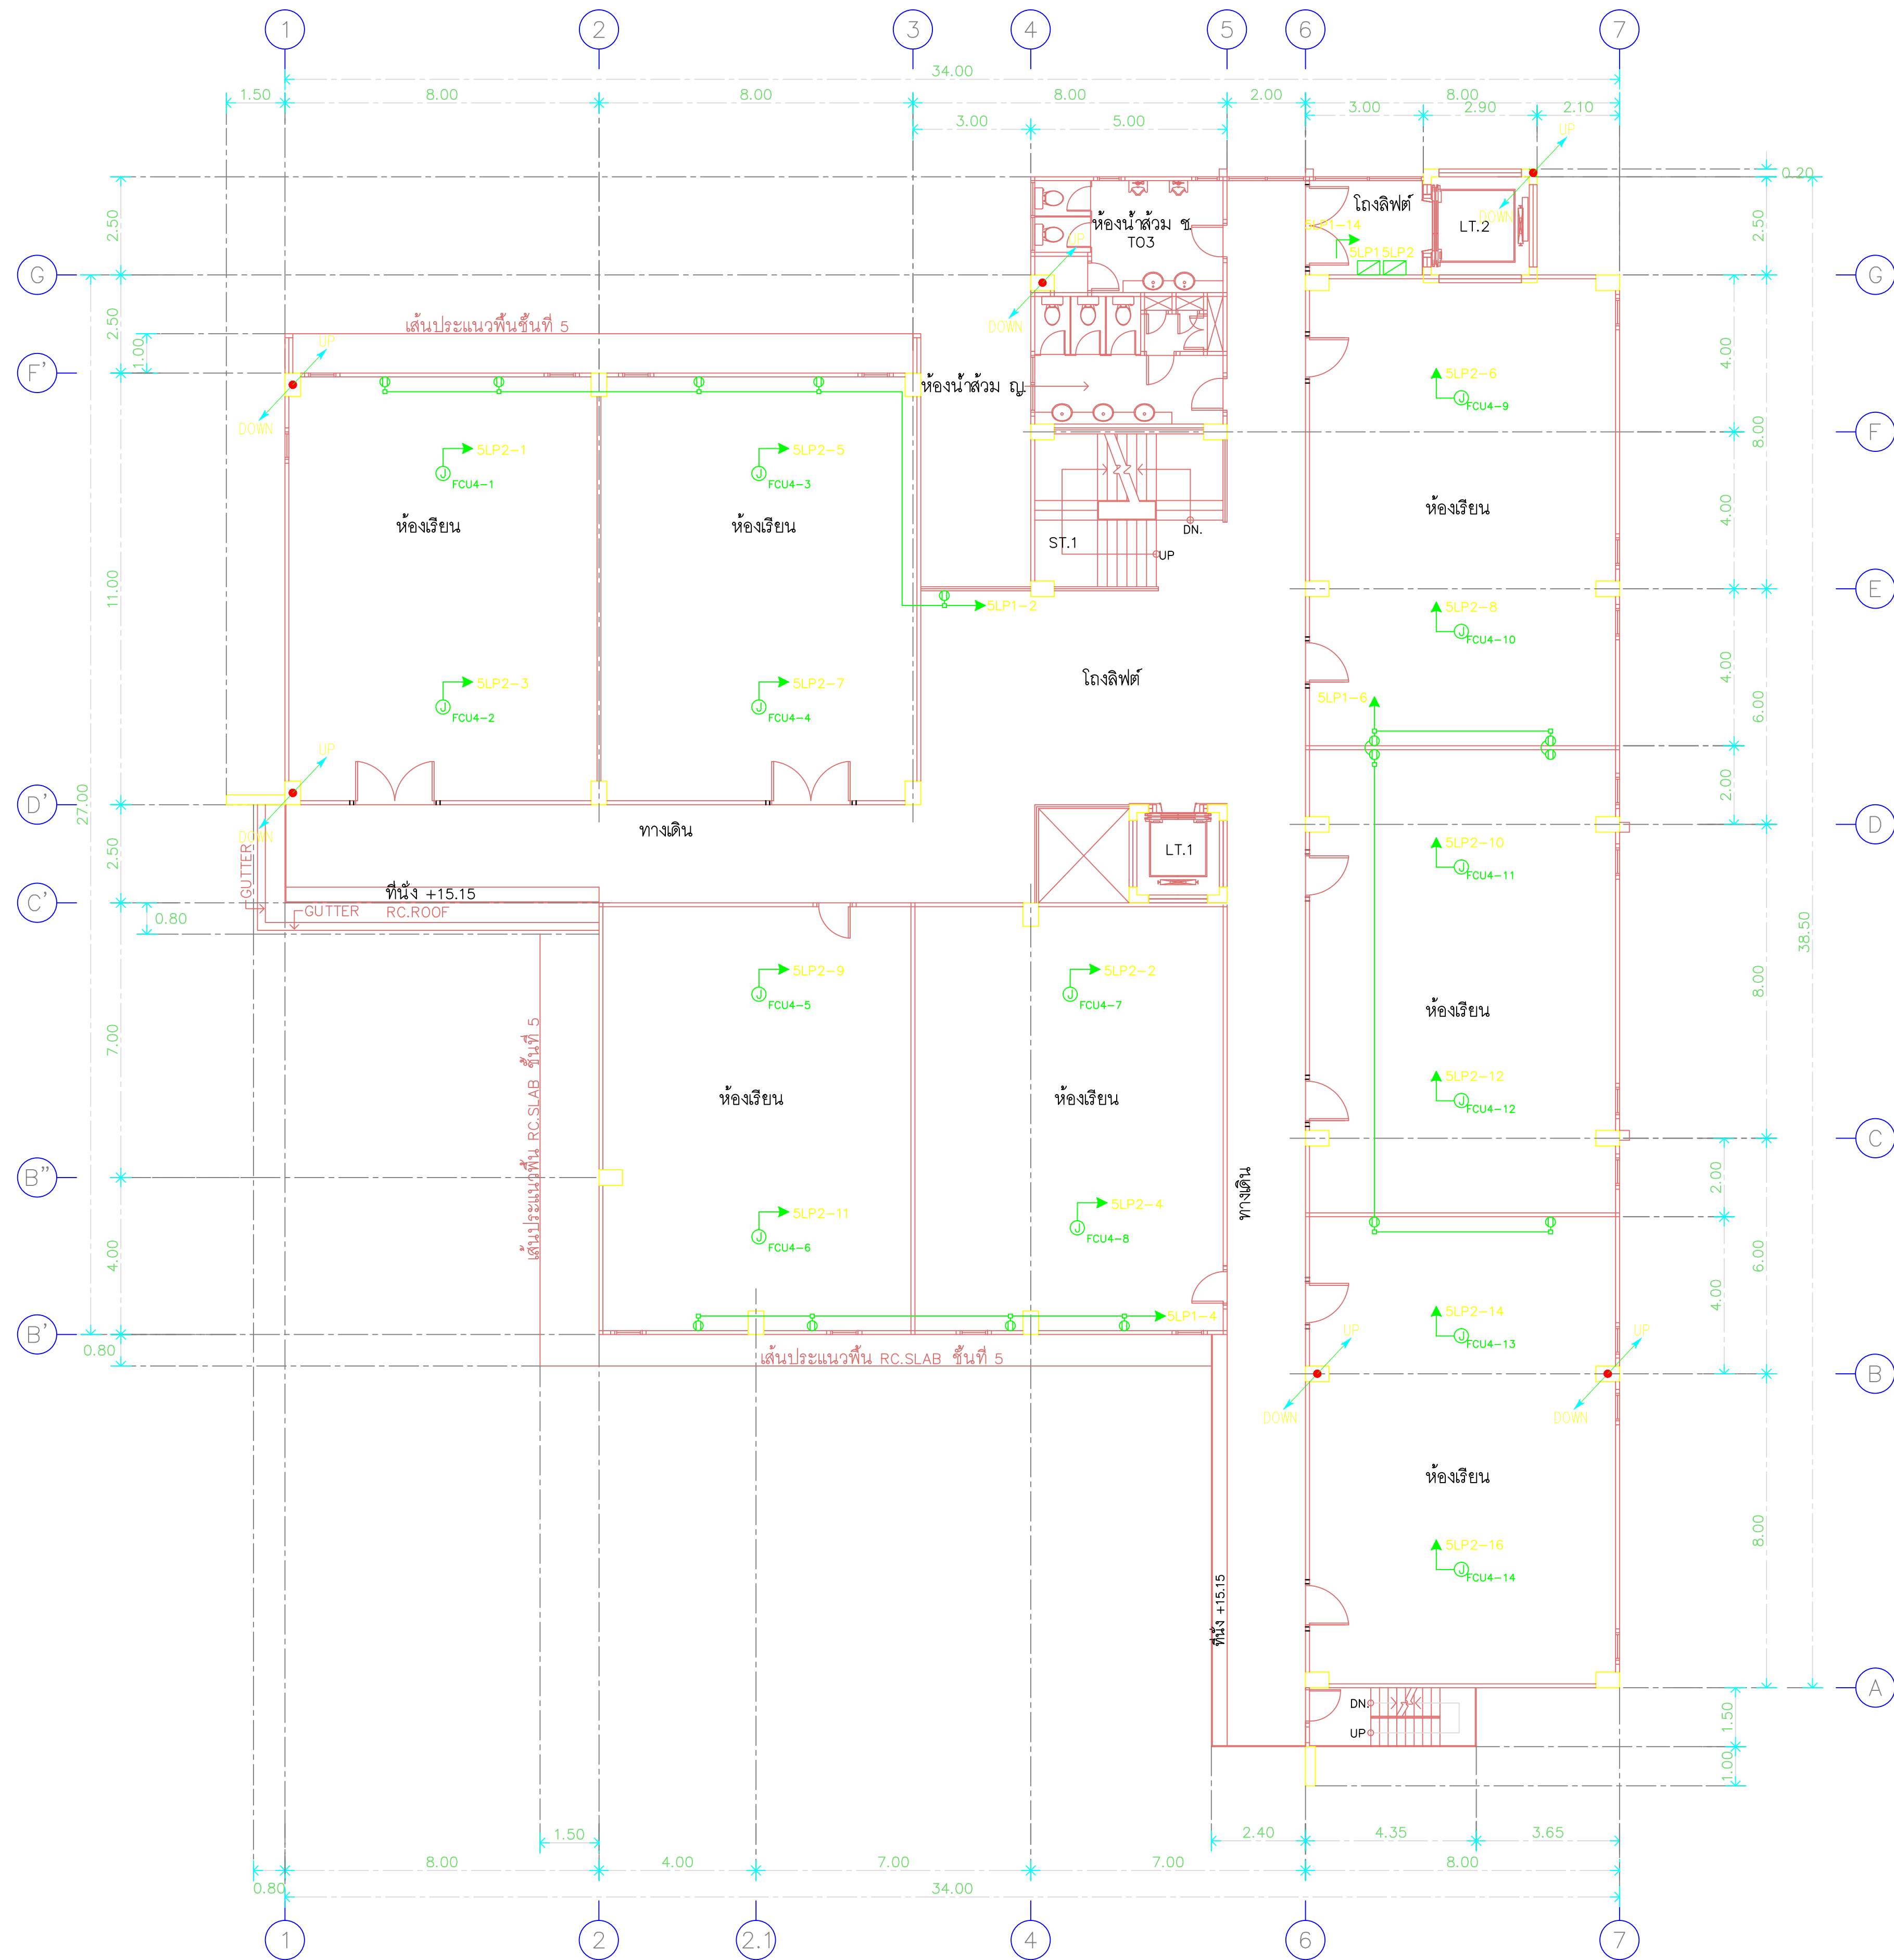

แปลนพื้นที่ 4
1:125



RAJAMANGALA UNIVERSITY OF TECHNOLOGY BATTANAKOSIN
ARCHITECTURE AND ENGINEERING DESIGN BUREAU
96 MOO 3, T.SALAYA
PHUTTHAMONTHON NAKHONPATHOM 73170
Tel. : 02441 6000 E-Mail : www.rmutr.ac.th

PROJECT
อาคารเฉลิมพระเกียรติพระบาทสมเด็จพระเจ้าอยู่หัว
ด้านหน้าอาคาร จำนวน 1 ชั้น
จำนวน 1 รายการ

OWNER
มหาวิทยาลัยเทคโนโลยีราชมงคลธัญบุรี

SITE LOCATION
มหาวิทยาลัยเทคโนโลยีราชมงคลธัญบุรี
วิทยาเขตวังไกลกังวล

CHANCELLOR
อธิการบดี ผศ. ศิวะ วุฒินาภิวัฒน์

PROJECT ADVISER
รองอธิการบดี อาจารย์สิปปะ ดั่งผึ้ง

DIRECTOR OF ARCHITECTURE AND ENGINEERING
ผู้อำนวยการ
สำนักงานออกแบบสถาปัตยกรรมและวิศวกรรม
ผศ.ชวัญชัย จันทนา

ARCHITECT
นายสิปปะ ดั่งผึ้ง สสจ.2044

STRUCTURE ENGINEER
นายสายนันท์ ดั่งผึ้ง สข.6489
นายสมดุสิต ดั่งผึ้ง สข.7445

SANITARY ENGINEER
นายประสาร บุญเจริญ ภส.1865

ELECTRICAL ENGINEER
นายเกรียงไกร ภส.รพ.
สพ.ก. 1682

REVISION


DATE
29.07.2563

DRAWING
POWER AND LIGHTNING
SYSTEM 4th FLOOR PLAN

DWG.NO.
EE-C-13

TOTAL
210

REMARK
1. ให้ออกแบบระบบไฟฟ้าและระบบแสงสว่าง จำนวน 1 ชั้น
2. ระบบสายไฟและระบบสายดินและสายดินให้ใช้ระบบสายไฟ
สายดินให้ใช้ระบบสายดินและสายดินและสายดินและสายดิน
และสายดินและสายดิน

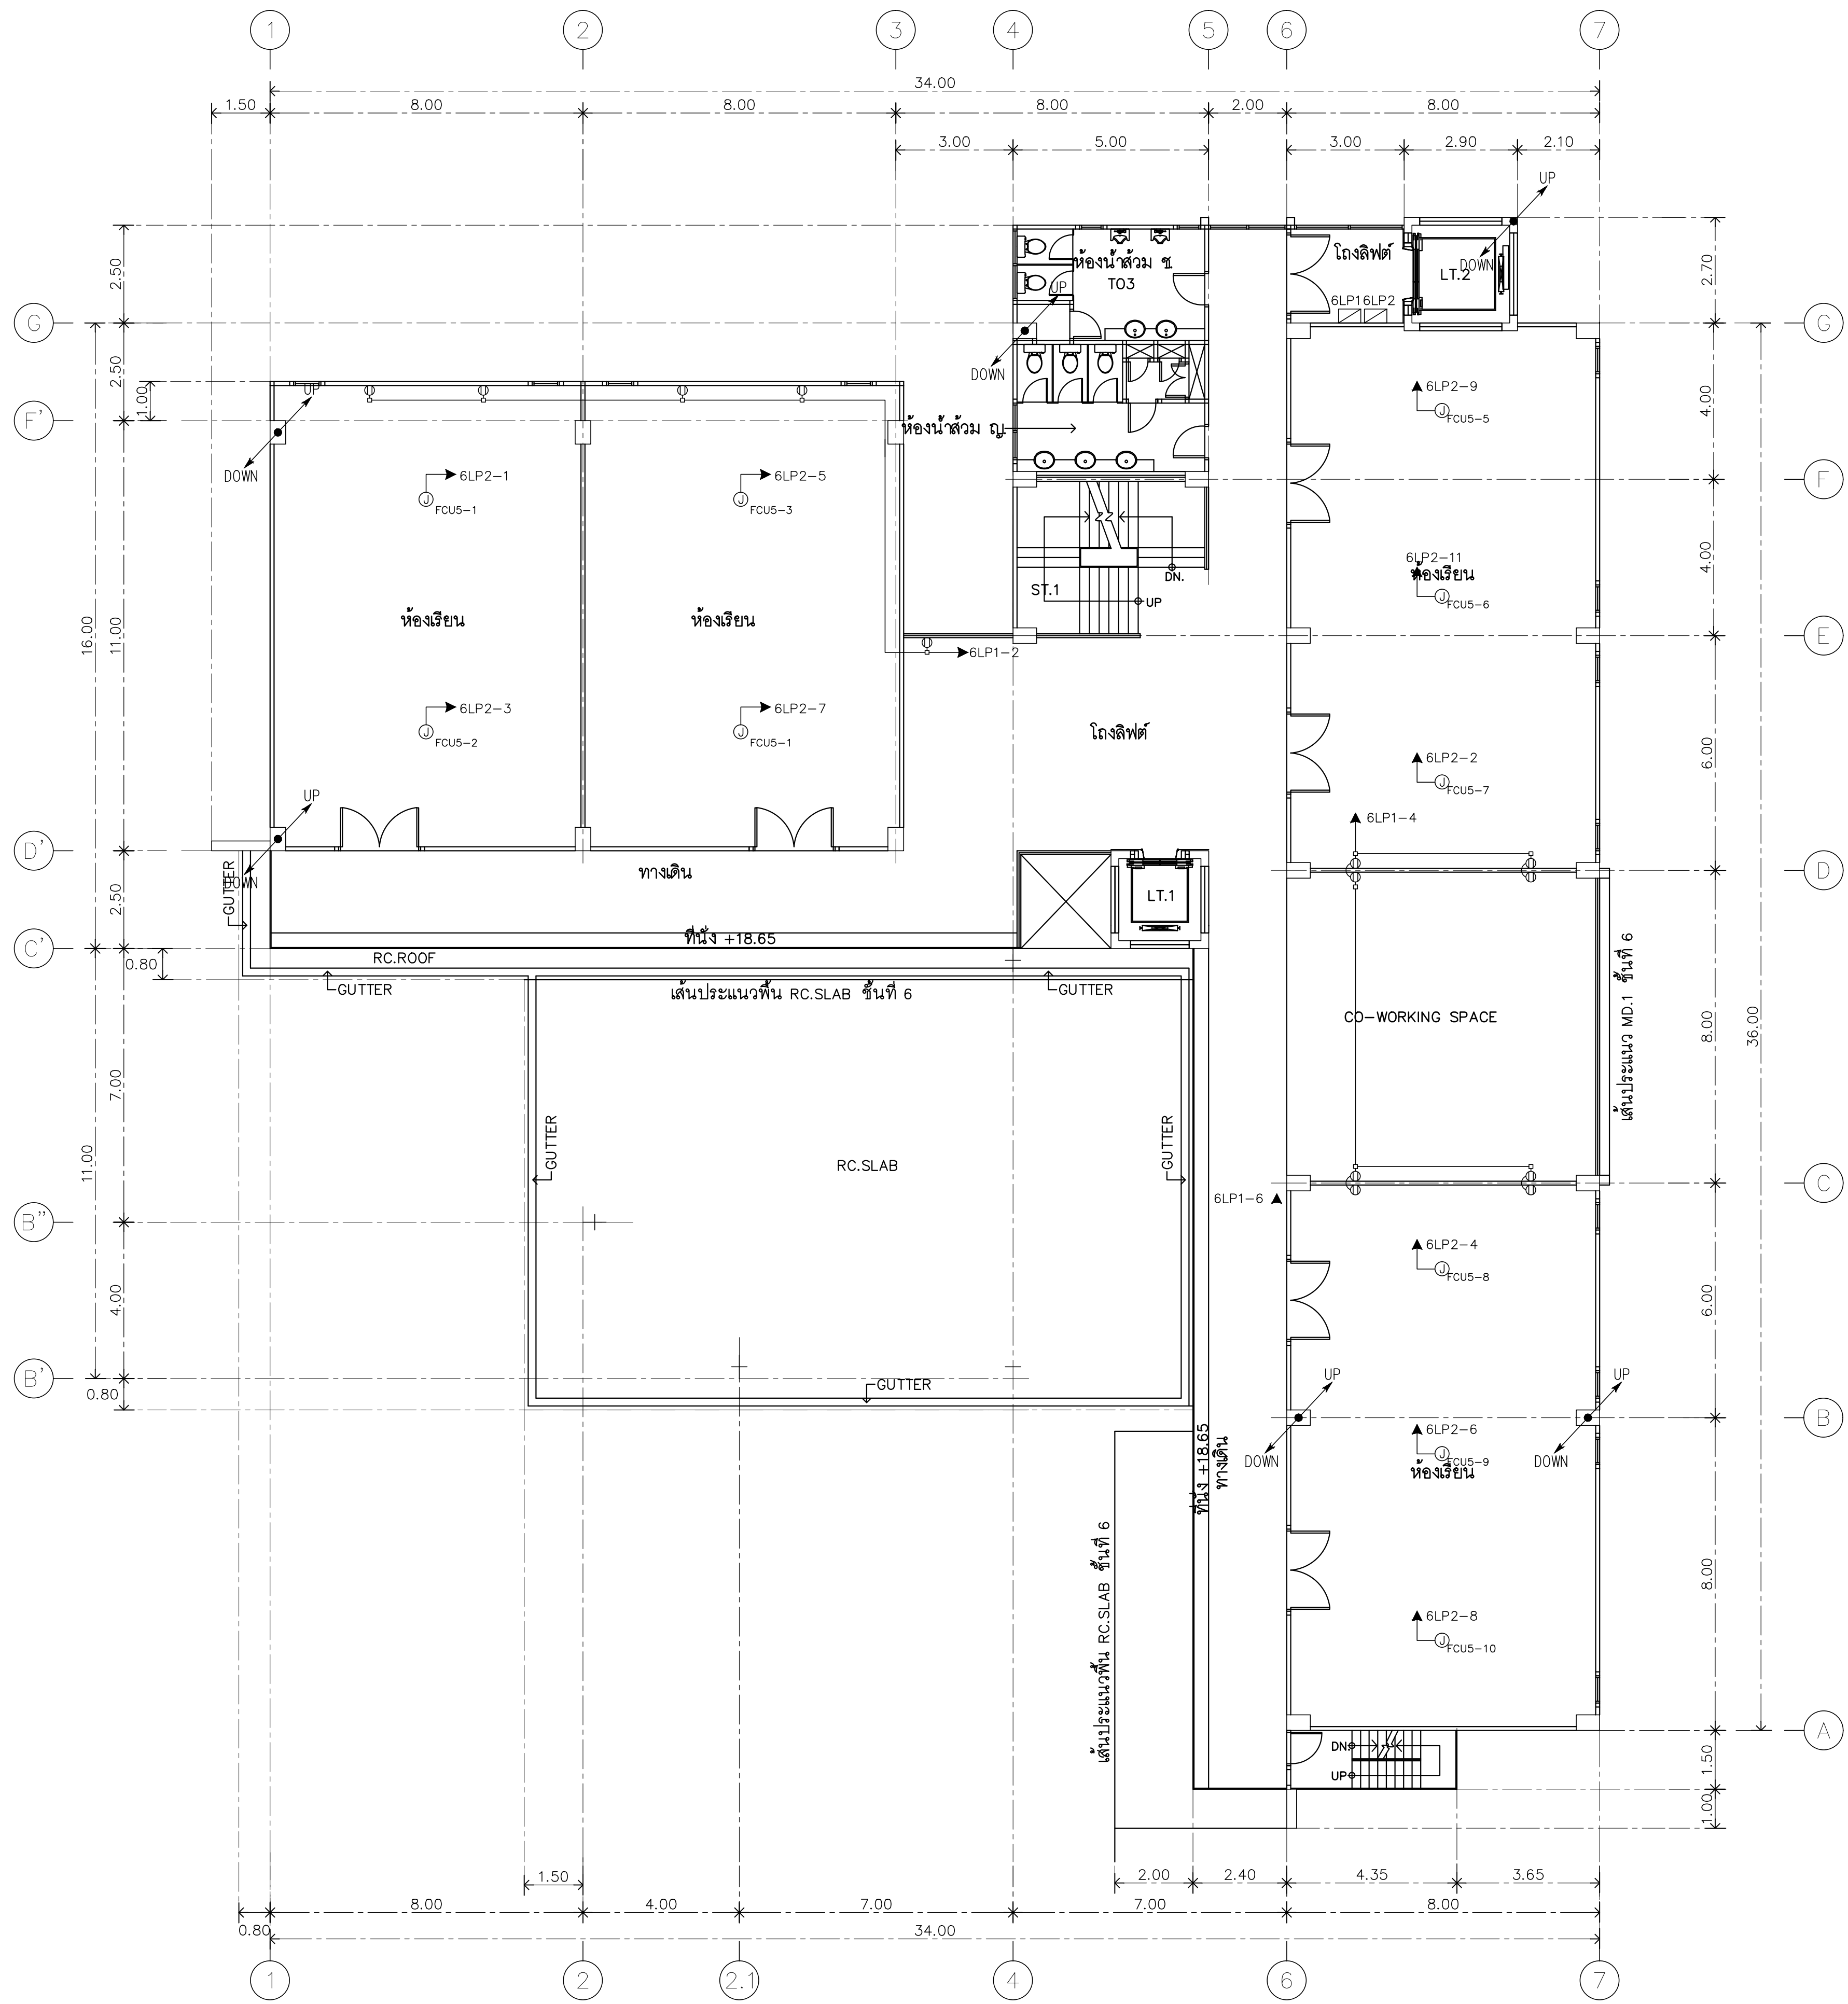

แปลนพื้นที่ 5
1:125



RAJAMANGALA UNIVERSITY OF TECHNOLOGY RATTANAKOSIN
ARCHITECTURE AND ENGINEERING DESIGN BUREAU
96 MOO 3, T.SALAYA
PHUTTHAMONTHON NAKHONPATHOM 73170
Tel. : 02441 6000 E-Mail : www.rmtr.ac.th

PROJECT
อาคารเฉลิมพระเกียรติฯ ๖๐ ปี ราชภัฏนครราชสีมา
ตึกเรียน ๖ ชั้น อาคารเรียน ๖ ชั้น
จำนวน 1 รายการ

OWNER
มหาวิทยาลัยเทคโนโลยีราชมงคลธัญบุรี

SITE LOCATION
มหาวิทยาลัยเทคโนโลยีราชมงคลธัญบุรี
วิทยาเขตวังไกลกังวล

CHANCELLOR
อธิการบดี ผศ. ศิวะ วสุนธราภิวัฒก์

PROJECT ADVISER
รองอธิการบดี อาจารย์สิปปะ ดั่งมั่ง

DIRECTOR OF ARCHITECTURE AND ENGINEERING
ผู้อำนวยการ
สำนักงานออกแบบสถาปัตยกรรมและวิศวกรรม
ผศ. ชวรินทร์ จันทนา

ARCHITECT
นายสิปปะ ดั่งมั่ง สสท.2044

STRUCTURE ENGINEER
นายสฤษดิ์ ดั่งมั่ง สย.6489
นายสมดุสิต ดั่งมั่ง สย.7445

SANITARY ENGINEER
นายประสาร บุญเจริญ ภาส.1865

ELECTRICAL ENGINEER
นายเกรียงไกร งามรพล
สพท. 1682

REVISION


DATE
29.07.2563

DRAWING
POWER AND LIGHTNING
SYSTEM 5th FLOOR PLAN


DWG.NO.
EE-C-14

TOTAL
210

REMARK
1. วัสดุที่ใช้ควรเป็นวัสดุที่มีคุณภาพดี
2. วัสดุที่ใช้ควรเป็นวัสดุที่มีคุณภาพดี
และควรใช้วัสดุที่มีคุณภาพดี

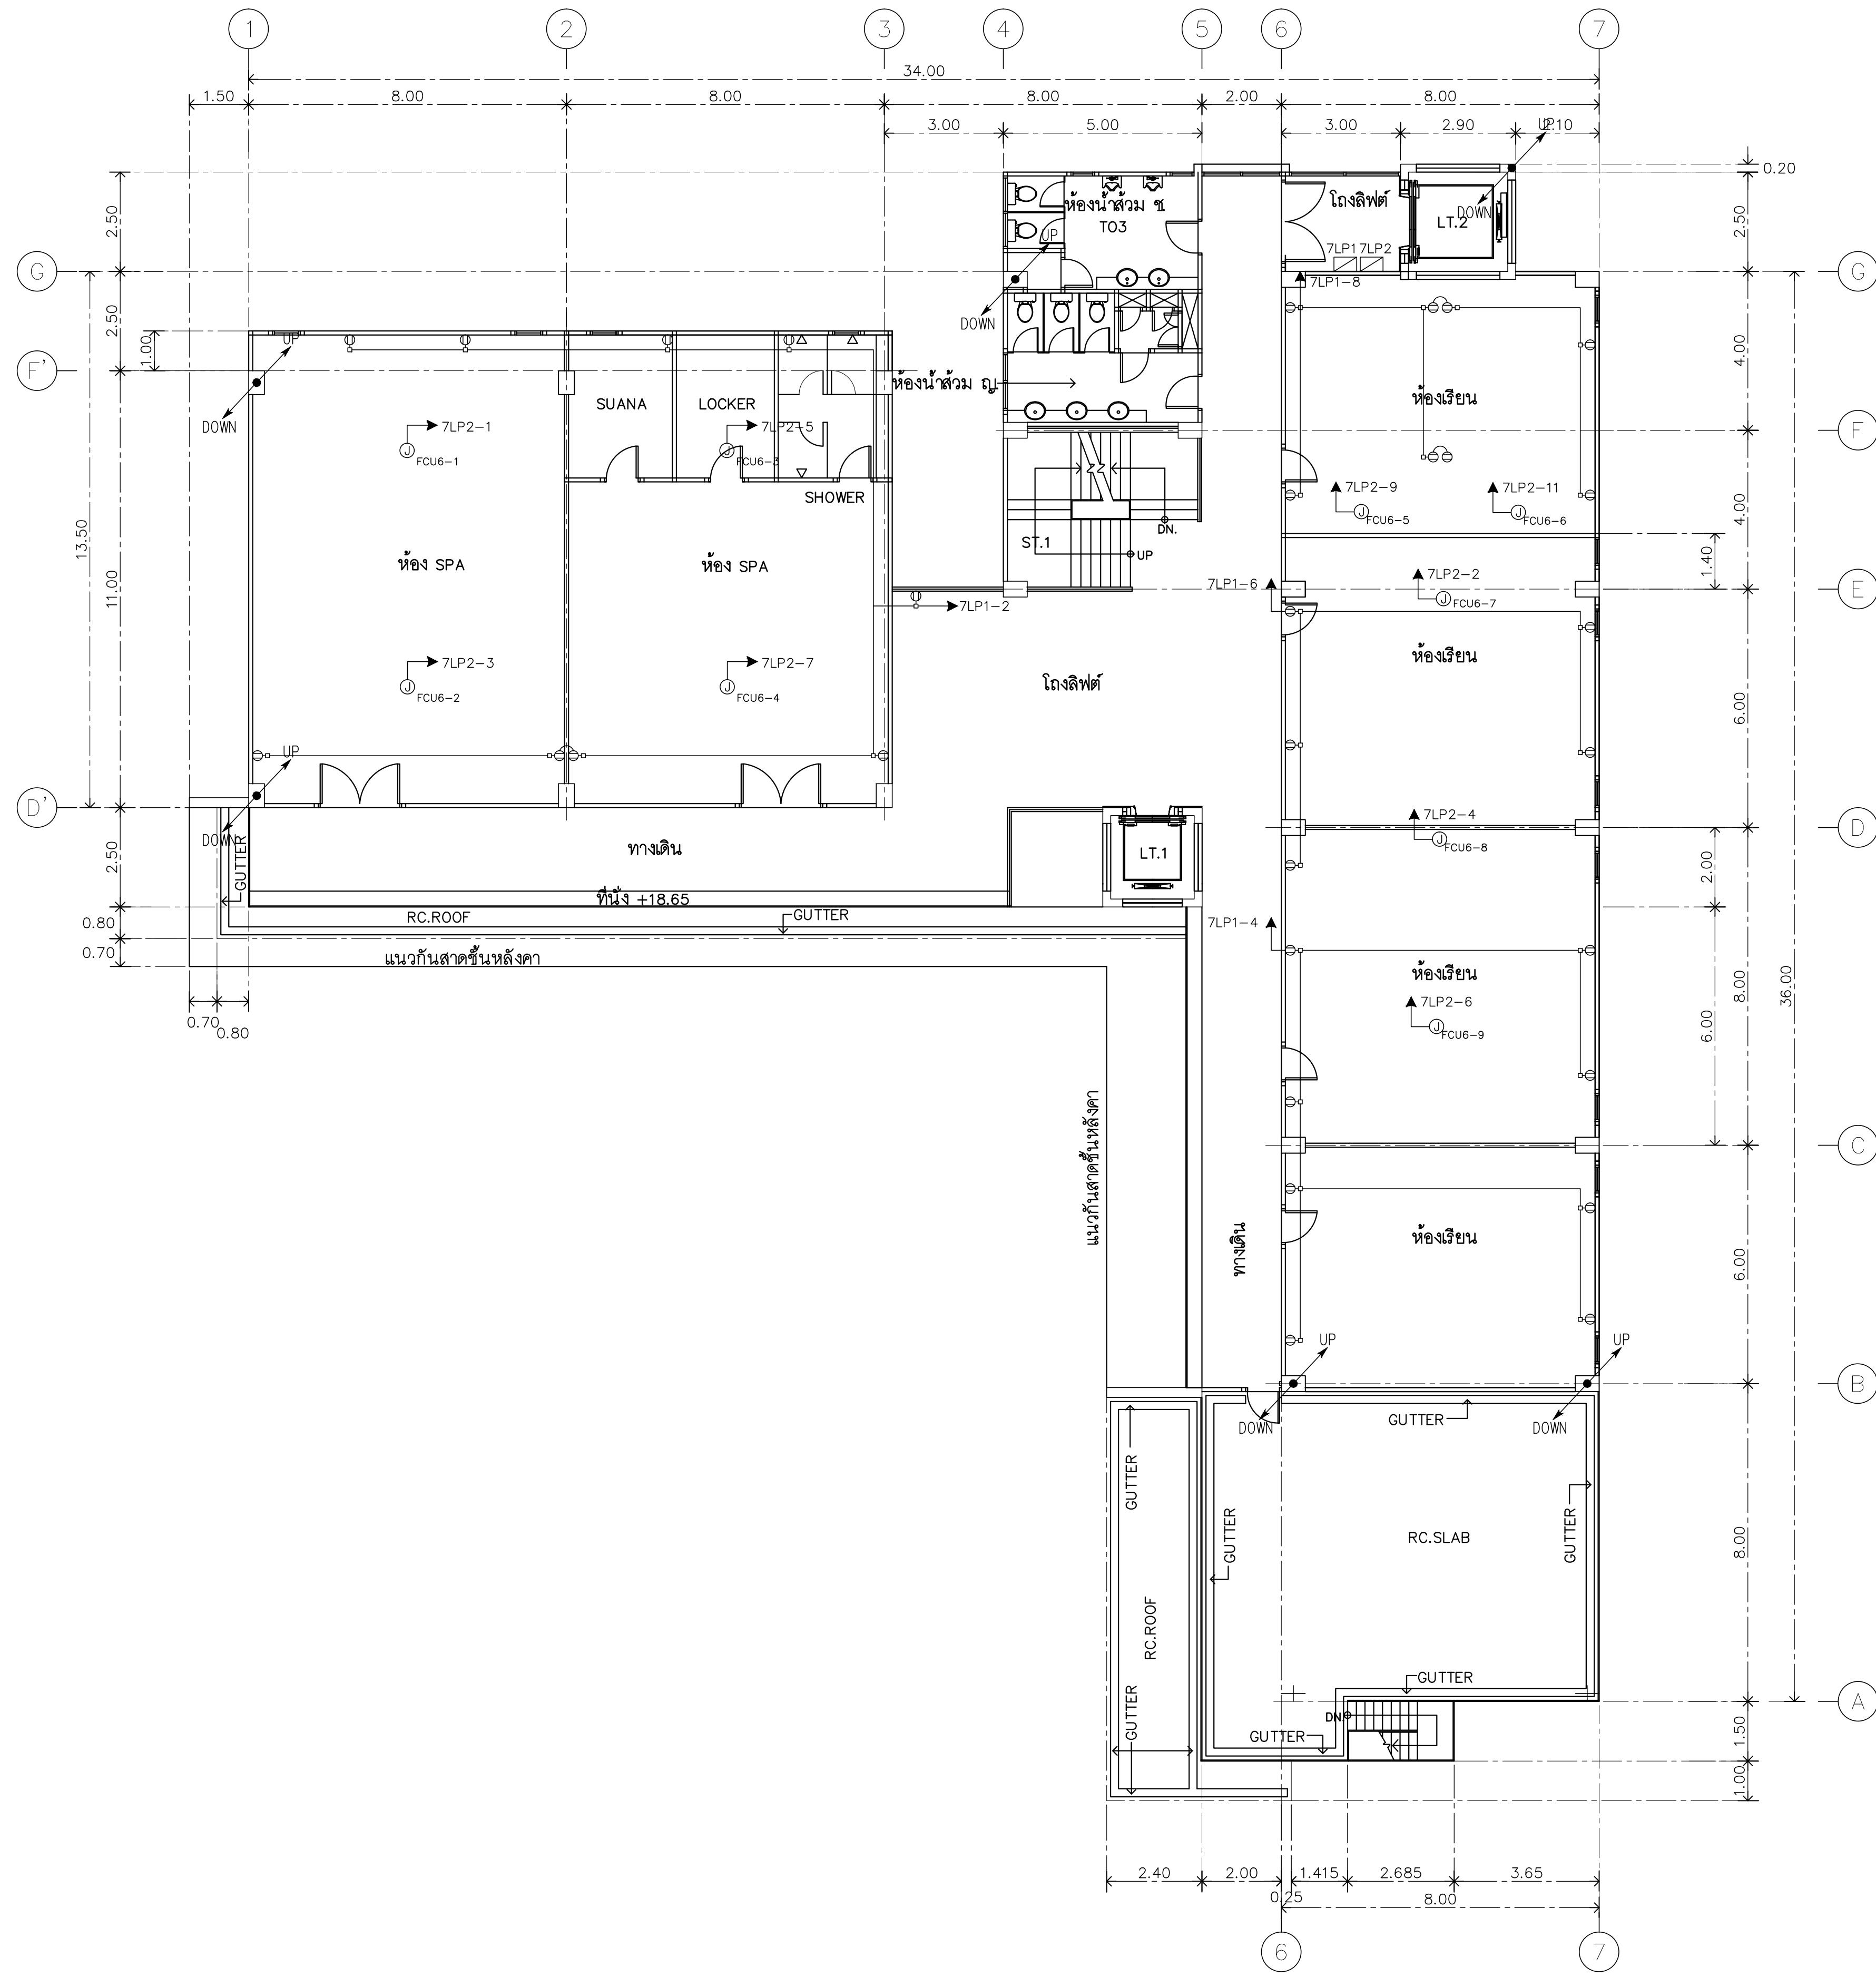


แปลนพื้นที่ 6
1:125

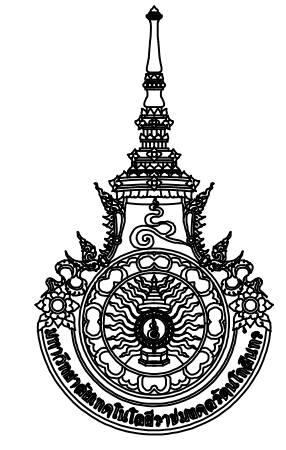

RAJAMANGALA UNIVERSITY OF TECHNOLOGY RATTANAKOSIN
ARCHITECTURE AND ENGINEERING DESIGN BUREAU
96 MOO 3, T.SALAYA
PHUTTHAMONTHON NAKHONPATHOM 73170
Tel. : 02441 6000 E-Mail : www.rmutr.ac.th

PROJECT อาคารเฉลิมพระเกียรติฯ ราชภัฏวชิรเวศน์ ตำบลหนองแขก อำเภอวิเศษ จังหวัดพะเยา จำนวน 1 รายการ	
OWNER มหาวิทยาลัยเทคโนโลยีราชมงคลรัตนโกสินทร์	
SITE LOCATION มหาวิทยาลัยเทคโนโลยีราชมงคลรัตนโกสินทร์ วิทยาเขตวังไกลกังวล	
CHANCELLOR อธิการบดี ผศ. ศิวะ วสุนธราภิวัฒก์	
PROJECT ADVISER รองอธิการบดี อาจารย์สิปปะ ดั่งผึ้ง	
DIRECTOR OF ARCHITECTURE AND ENGINEERING ผู้อำนวยการ สำนักงานออกแบบสถาปัตยกรรมและวิศวกรรม ผศ.ชวัญชัย จันทนา	
ARCHITECT นายสิปปะ ดั่งผึ้ง สสท.2044	
STRUCTURE ENGINEER นายสฤษดิ์ ดั่งผึ้ง สย.6489 นายสมดุสิต ดั่งผึ้ง สย.7445	
SANITARY ENGINEER นายประสาร บุญเจริญ ภส.1865	
ELECTRICAL ENGINEER นายเกรียงไกร งามรพผล สพท. 1682	
REVISION	
DATE 29.07.2563	
DRAWING POWER AND LIGHTNING SYSTEM 6th FLOOR PLAN	
DWG.NO. EE-C-15	TOTAL 210
REMARK 1. วัสดุที่ใช้ตามแบบแปลนและข้อกำหนด ให้อิงตามแบบ 2. ประสิทธิภาพของอุปกรณ์และวัสดุให้ใช้ตามแบบแปลน สถานที่ตั้ง ให้อ้างอิงตามแบบแปลนและข้อกำหนดของโครงการ และสถาปัตย์วิศวกรรม	

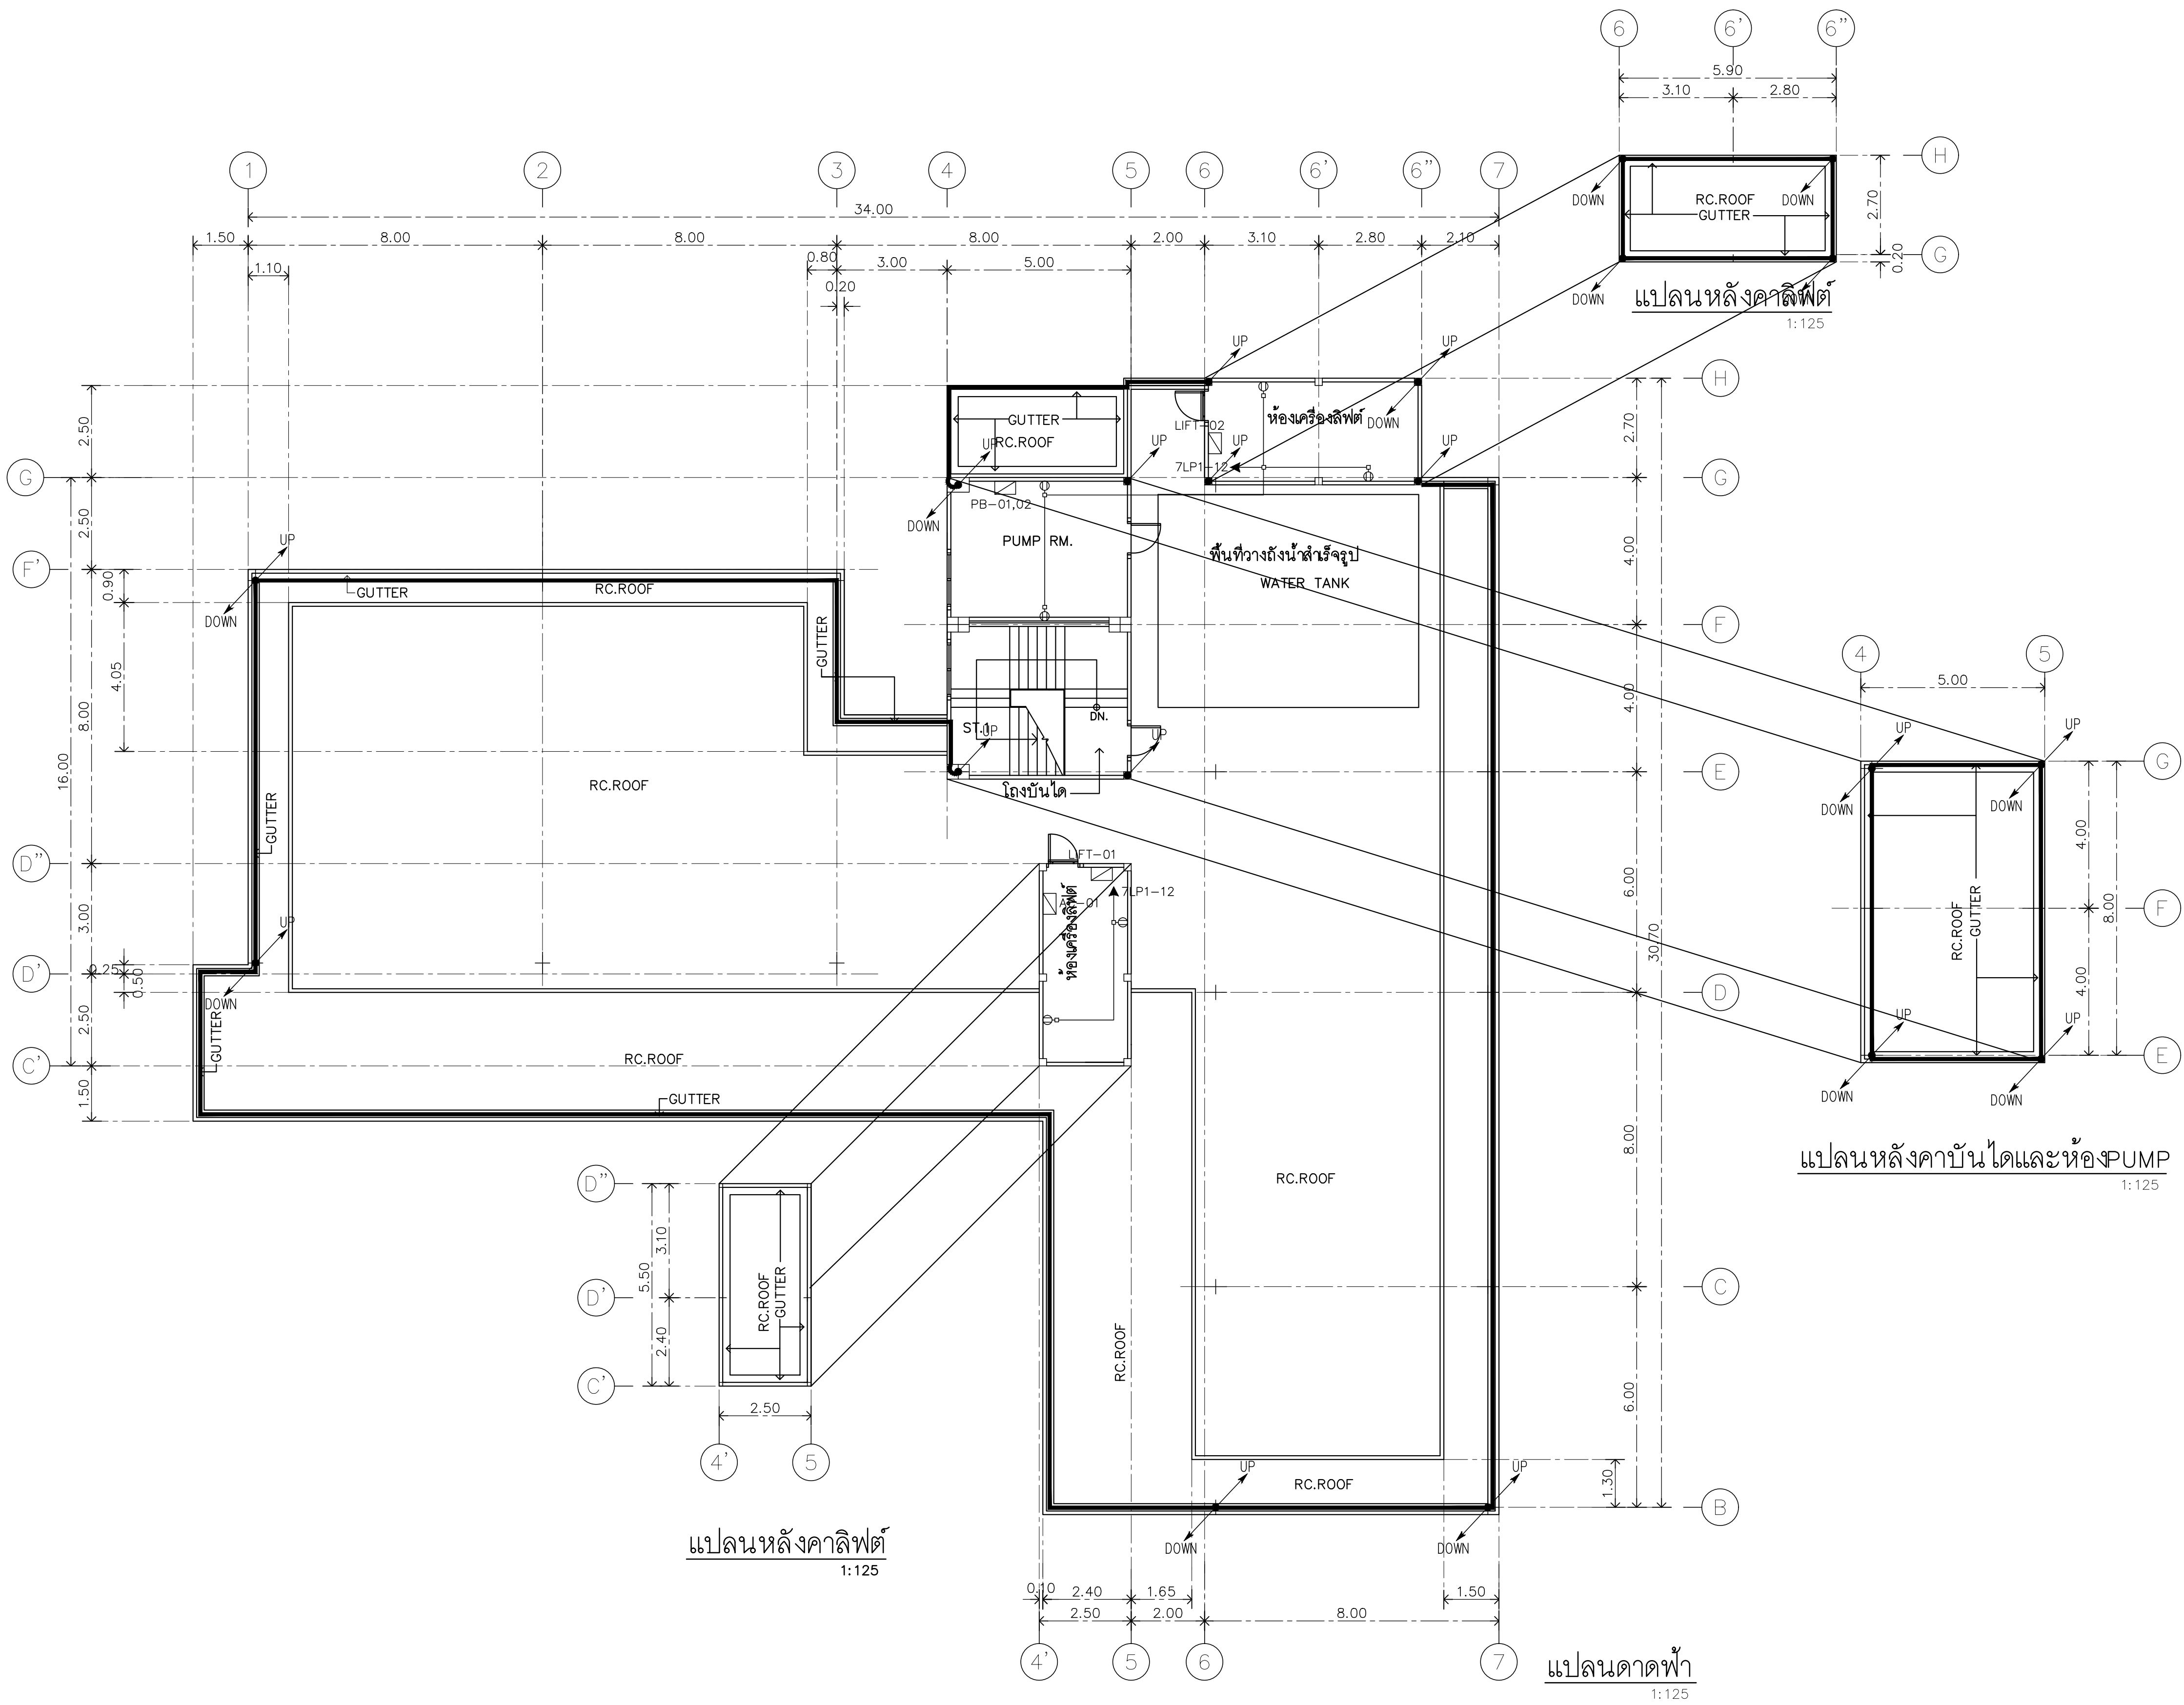

RAJAMANGALA UNIVERSITY OF TECHNOLOGY RATTANAKOSIN
ARCHITECTURE AND ENGINEERING DESIGN BUREAU
96 MOO 3, T.SALAYA
PHUTTHAMONTHON NAKHONPATHOM 73170
Tel. : 02441 6000 E-Mail : www.rmutr.ac.th

PROJECT
อาคารเรียนแบบเรียนพิเศษทางวิศวกรรมศาสตร์
ตำแหน่งรอง อาจารย์ประจำ วิทยาลัยเทคนิค
จำนวน 1 รายการ

OWNER
มหาวิทยาลัยเทคโนโลยีราชมงคลธัญบุรี

SITE LOCATION
มหาวิทยาลัยเทคโนโลยีราชมงคลธัญบุรี
วิทยาเขตวังไกลกังวล

CHANCELLOR
อธิการบดี ผศ. ศิวะ วสุนธราภิวัฒก์

PROJECT ADVISER
รองอธิการบดี อาจารย์สิปปะ ดั่งผึ้ง

DIRECTOR OF ARCHITECTURE AND ENGINEERING
ผู้อำนวยการ
สำนักงานออกแบบสถาปัตยกรรมและวิศวกรรม
ผศ.ชวินชัย จันทนา

ARCHITECT
นายสิปปะ ดั่งผึ้ง สสท.2044

STRUCTURE ENGINEER
นายสฤษดิ์ ดั่งผึ้ง สย.6489
นายสมดุสิต ดั่งผึ้ง สย.7445

SANITARY ENGINEER
นายประสาร บุญเจริญ ภาส.1865

ELECTRICAL ENGINEER
นายเกรียงไกร ธรรมพล
สพท. 1682


REVISION

DATE
29.07.2563

DRAWING
POWER AND LIGHTNING
SYSTEM ROOF PLAN

DWG.NO.
EE-C-16 TOTAL
210

REMARK
1. วัสดุที่ใช้ก่อสร้างอาคารเรียนแบบเรียนพิเศษทางวิศวกรรมศาสตร์
2. ระยะเวลาในการก่อสร้างอาคารเรียนแบบเรียนพิเศษทางวิศวกรรมศาสตร์
และอาคารประกอบอาคารเรียน

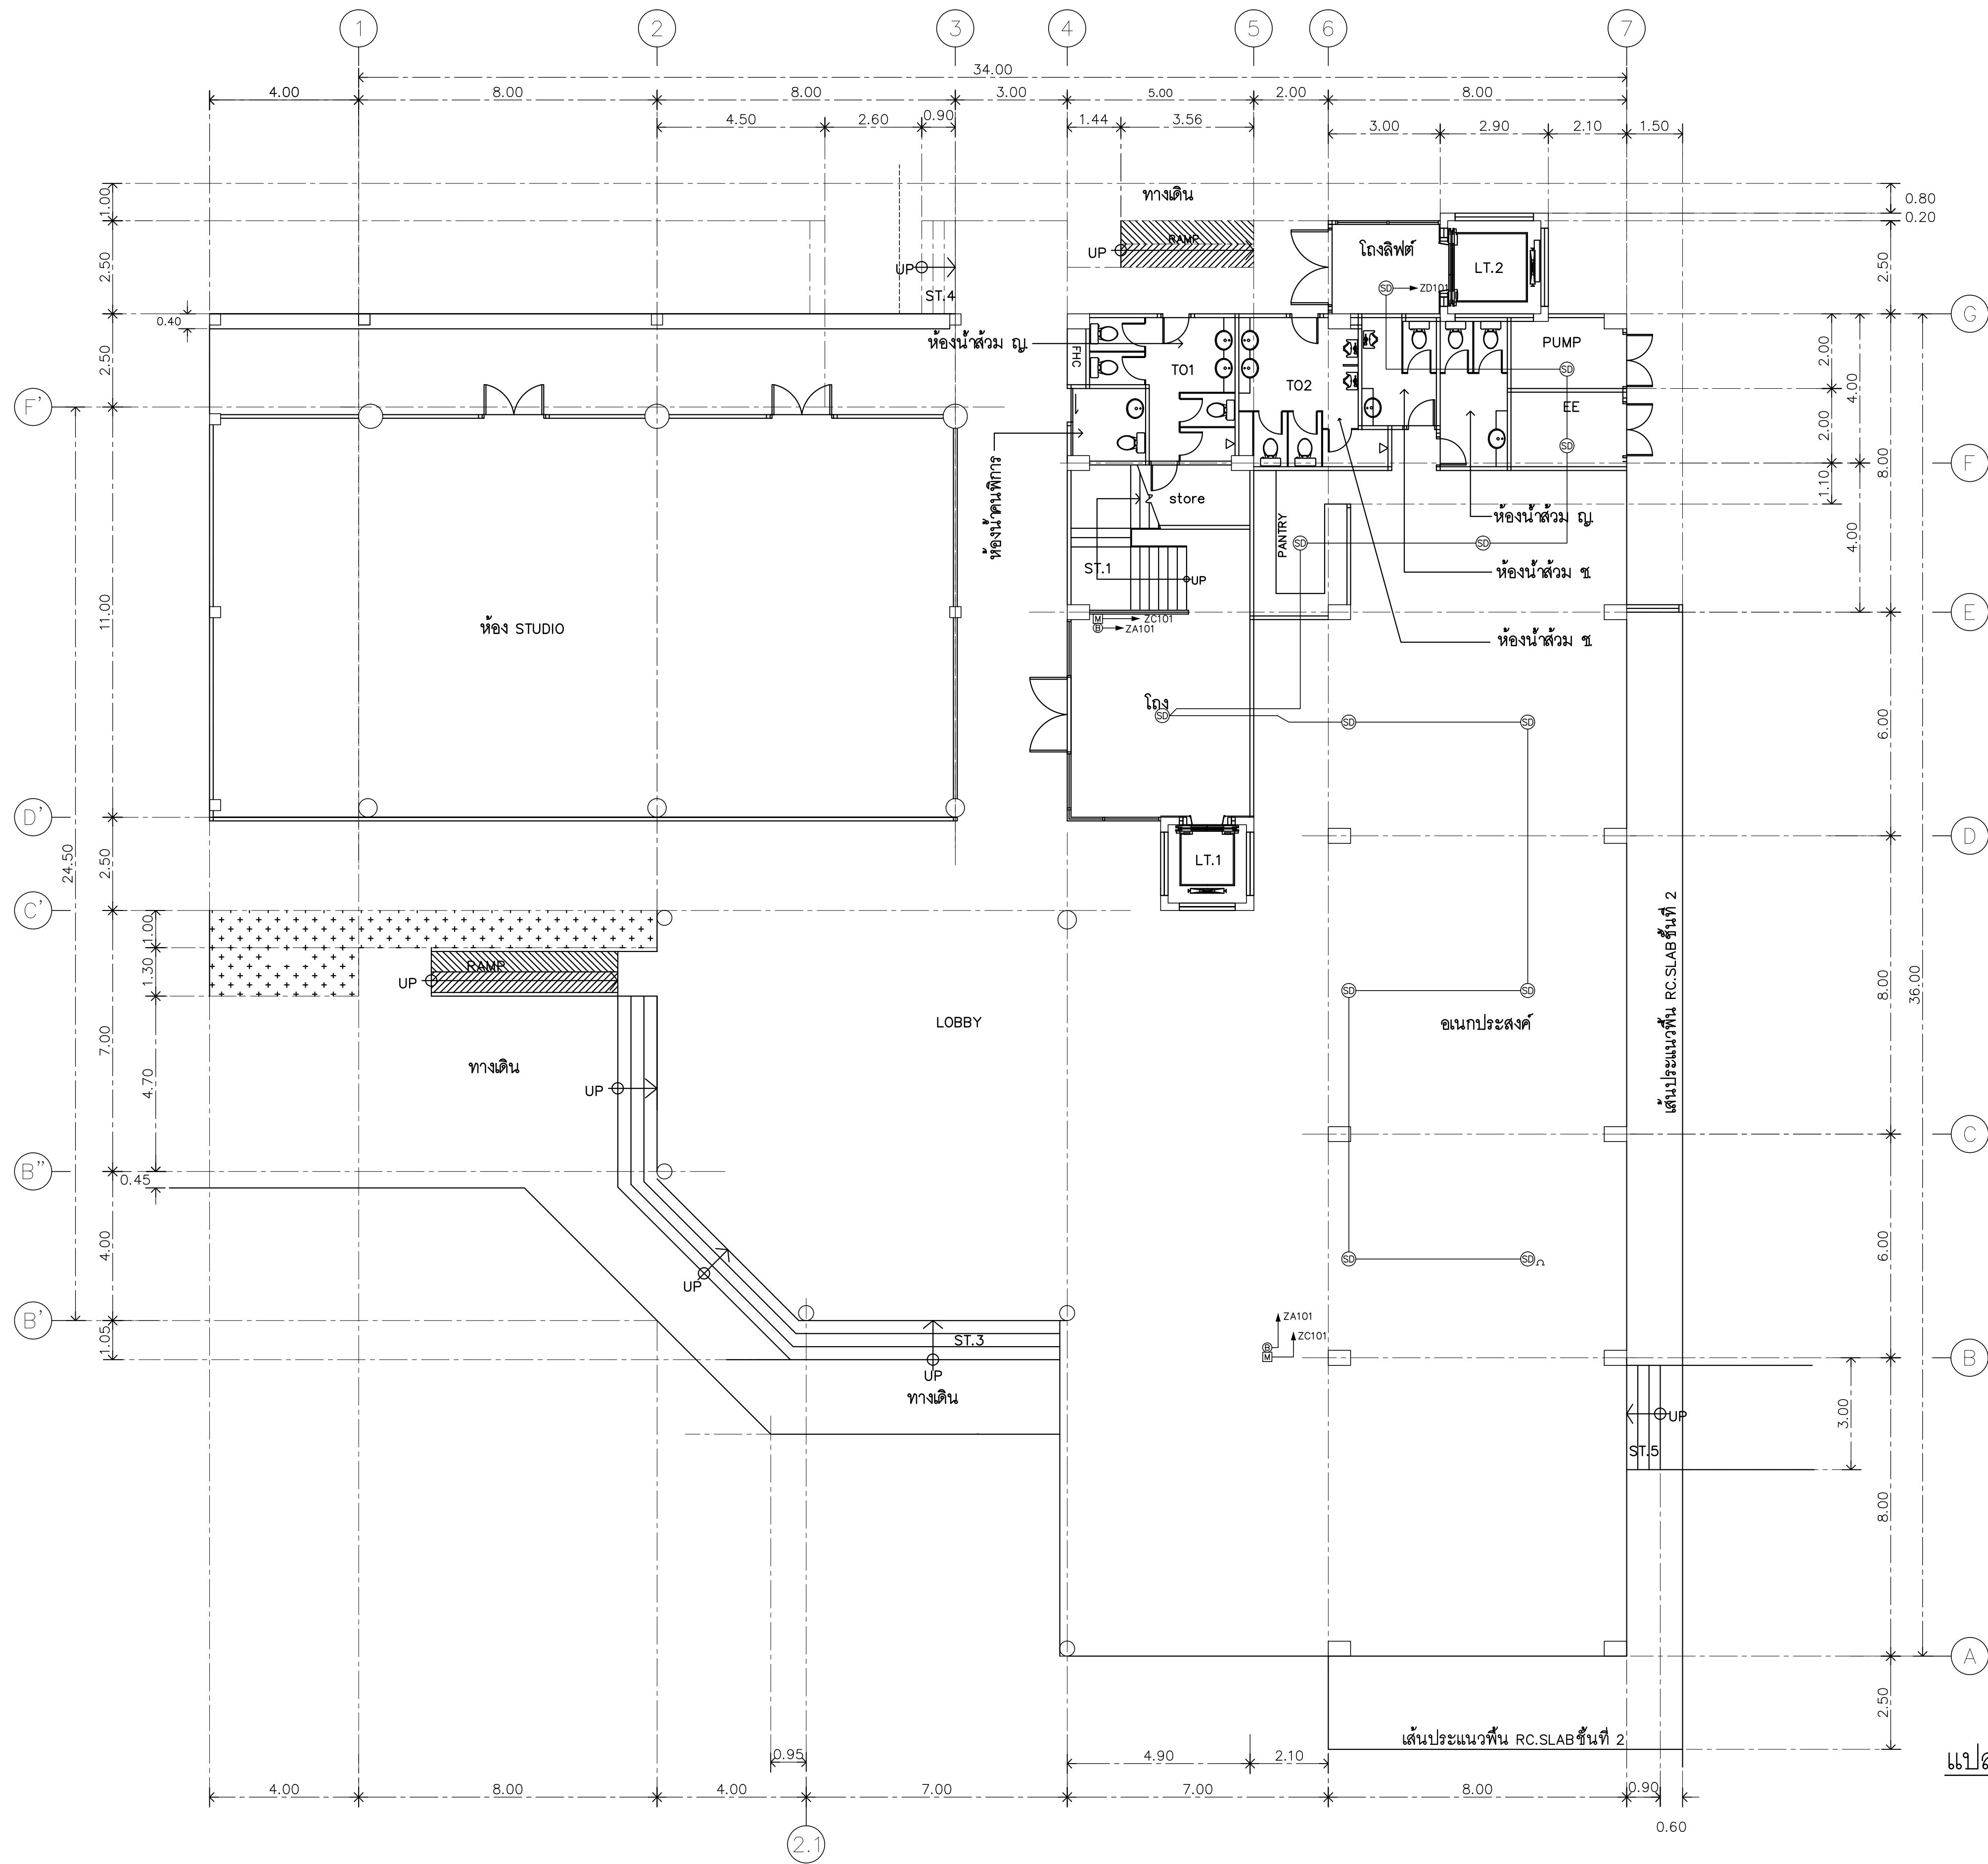

แปลนพื้นที่ 1
1:125



RAJAMANGALA UNIVERSITY OF TECHNOLOGY RATTANAKOSIN
ARCHITECTURE AND ENGINEERING DESIGN BUREAU
96 MOO 3, T.SALAYA
PHUTTHAMONTHON NAKHONPATHOM 73170
Tel. : 02441 6000 E-Mail : www.rmutr.ac.th

PROJECT
อาคารเรียนแบบมัธยมศึกษาทางไกลผ่านดาวเทียม
ตำบลหนองนก อำเภอวังน้อย จังหวัดพระนครศรีอยุธยา
จำนวน 1 รายการ

OWNER
มหาวิทยาลัยเทคโนโลยีราชมงคลธัญบุรี

SITE LOCATION
มหาวิทยาลัยเทคโนโลยีราชมงคลธัญบุรี
วิทยาเขตวังไกลกังวล

CHANCELLOR
อธิการบดี ศศ. ศิวะ วสุนธราภิวัฒก์

PROJECT ADVISER
รองอธิการบดี อาจารย์สิปปะ ดวงผึ้ง

DIRECTOR OF ARCHITECTURE AND ENGINEERING
ผู้อำนวยการ
สำนักงานออกแบบสถาปัตยกรรมและวิศวกรรม
ศศ.ชวโรทัย จันทนา

ARCHITECT
นายสิปปะ ดวงผึ้ง สสท.2044

STRUCTURE ENGINEER
นายสฤษดิ์ ดวงผึ้ง สย.6489
นายสมดุสิต ดวงผึ้ง สย.7445

SANITARY ENGINEER
นายประสาร บุญเจริญ ภาส.1865

ELECTRICAL ENGINEER
นายเกรียงไกร ภมรพล
สพท. 1682

REVISION


DATE
29.07.2563

DRAWING
FIRE ALARM SYSTEM
1st FLOOR PLAN


DWG.NO.
EE-C-17

TOTAL
210

REMARK
1. วัสดุที่ใช้ควรเป็นวัสดุมาตรฐาน
2. รายละเอียดการติดตั้งอุปกรณ์ไฟฟ้าให้ปฏิบัติตามมาตรฐาน
และข้อกำหนดที่เกี่ยวข้อง

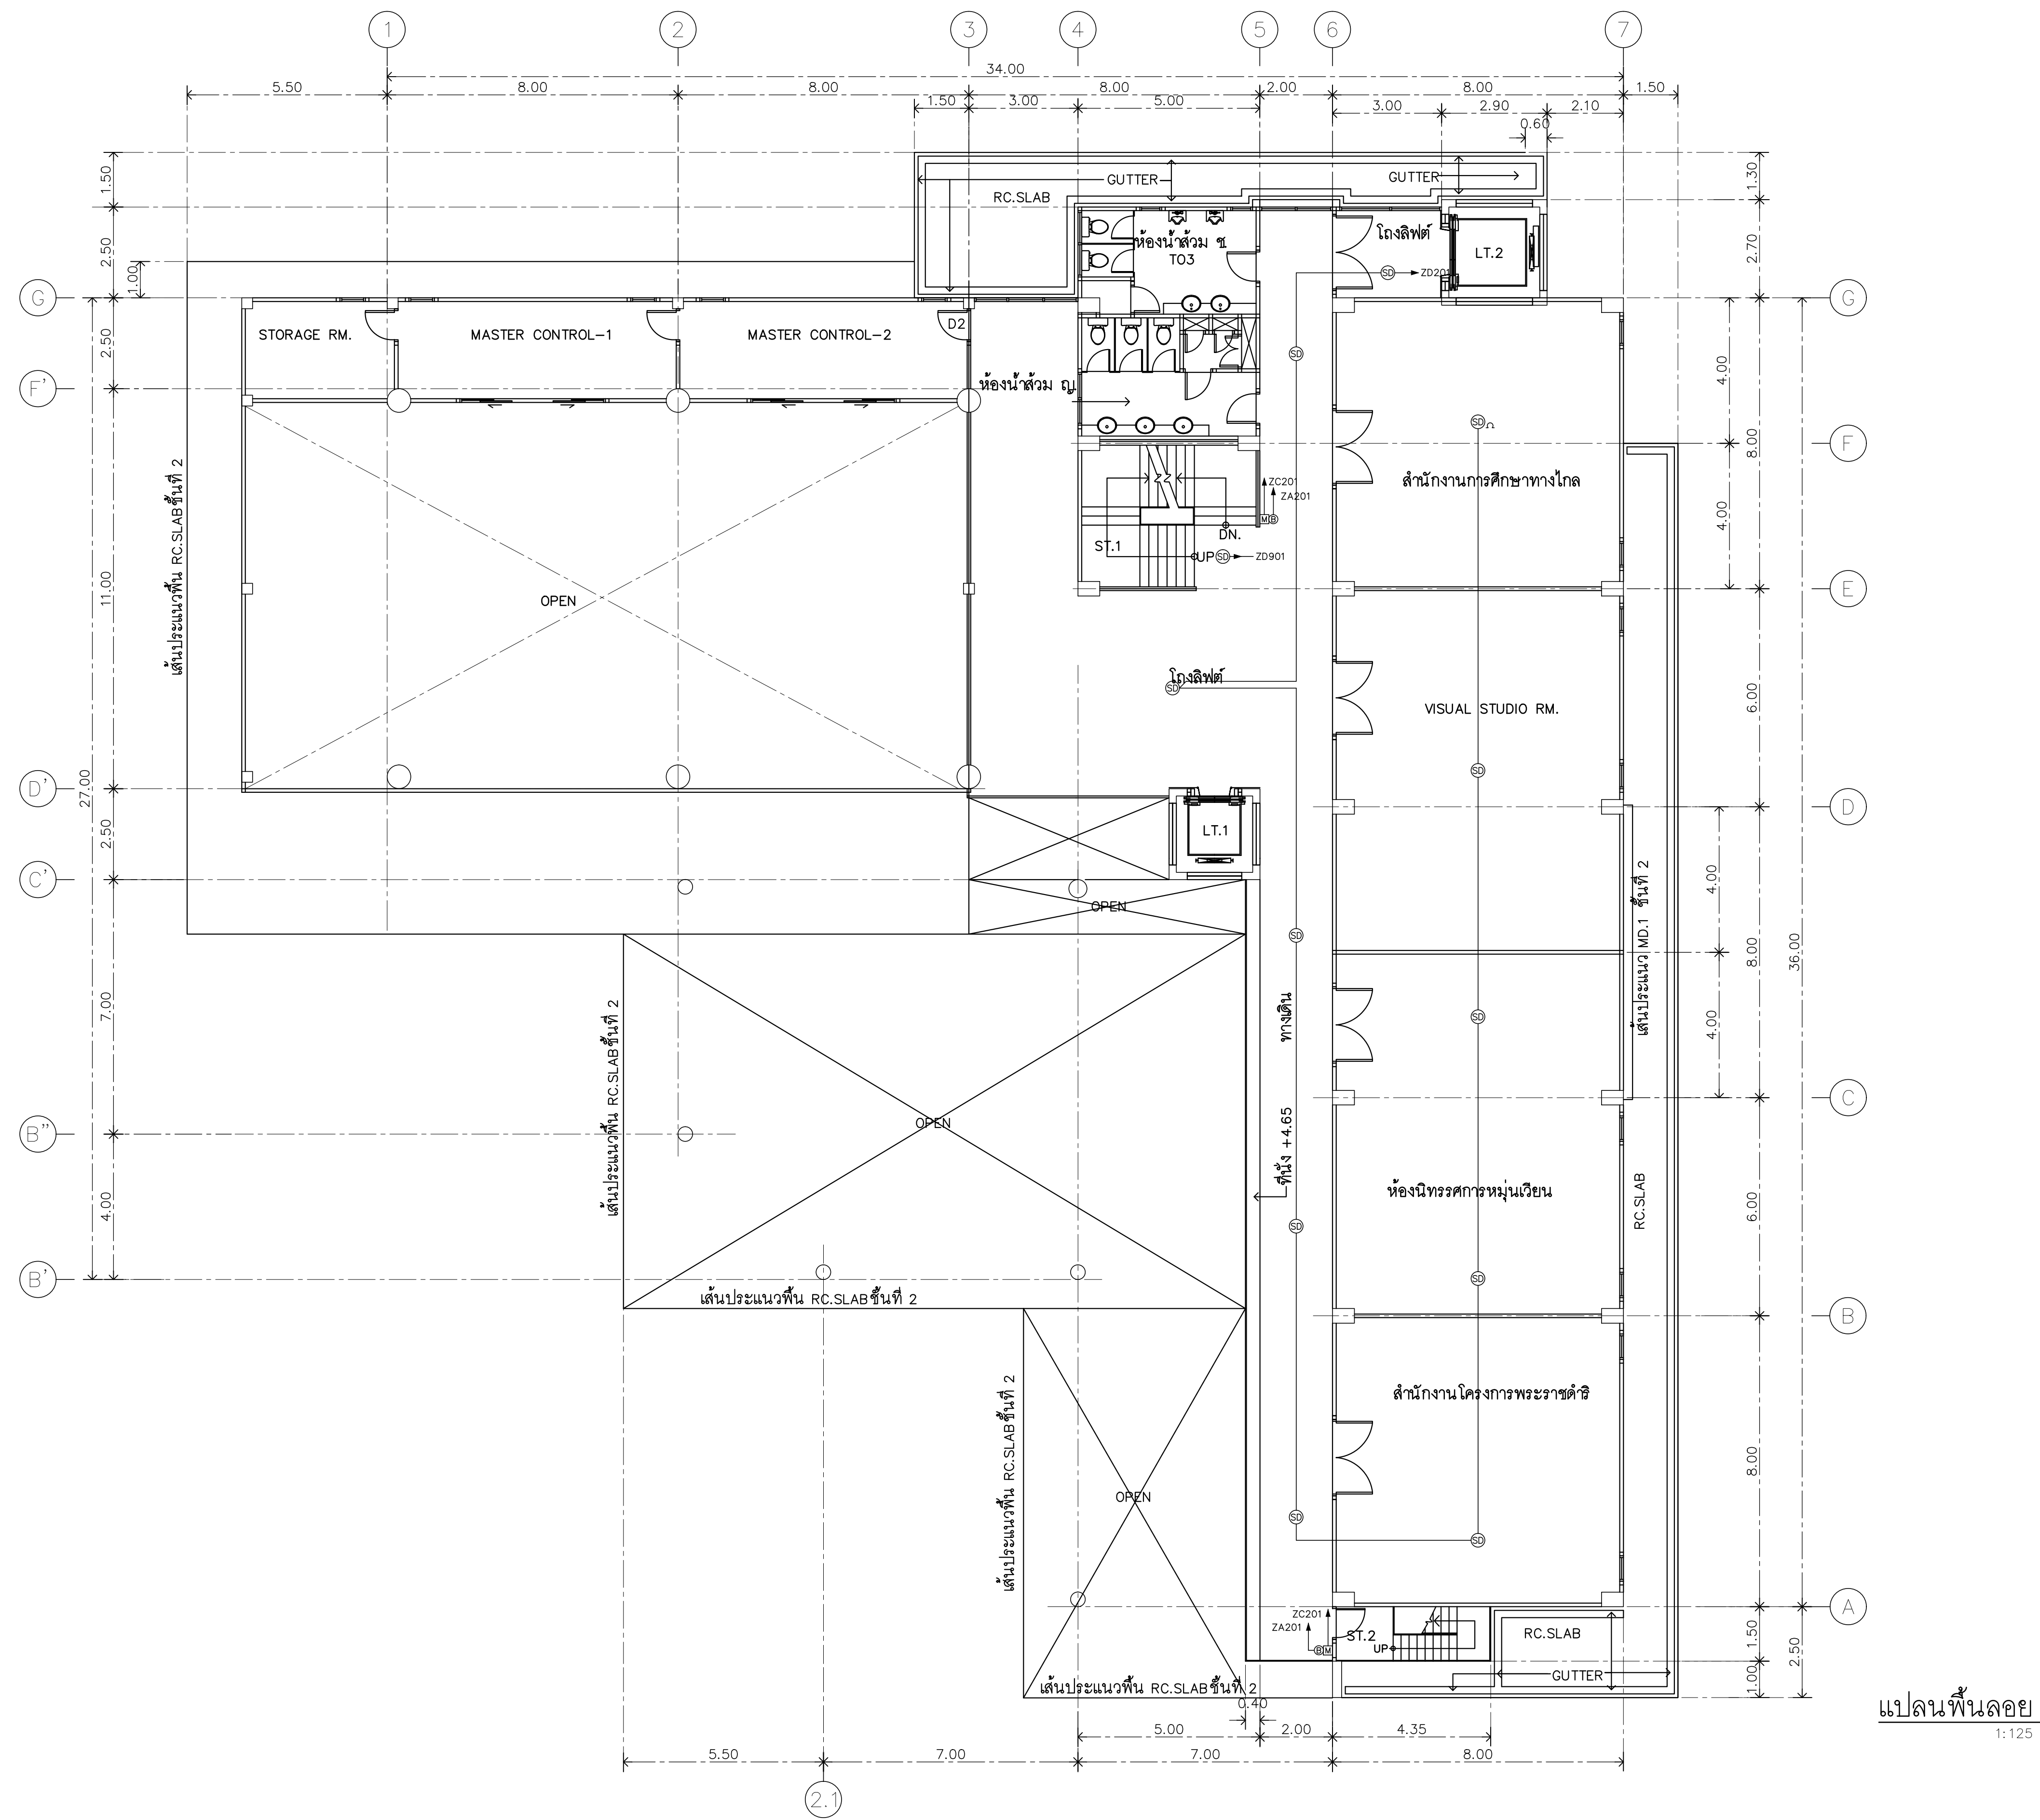

 RAJAMANGALA UNIVERSITY OF TECHNOLOGY RATTANAKOSIN ARCHITECTURE AND ENGINEERING DESIGN BUREAU 96 MOO 3, T.SALAYA PHUTTHAMONTHON NAKHONPATHOM 73170 Tel. : 02441 6000 E-Mail : www.rmutr.ac.th	
PROJECT	อาคารเฉลิมพระเกียรติพระบาทสมเด็จพระเจ้าอยู่หัว ด้านหน้าของ อาคาร 3, T.SALAYA จำนวน 1 รายการ
OWNER	มหาวิทยาลัยเทคโนโลยีราชมงคลธัญบุรี
SITE LOCATION	มหาวิทยาลัยเทคโนโลยีราชมงคลธัญบุรี วิทยาเขตวังไกลกังวล
CHANCELLOR	อธิการบดี ผศ. ศิวะ วสุนทรวิวัฒน์
PROJECT ADVISER	รองอธิการบดี อาจารย์สิปปะ ดั่งผึ้ง
DIRECTOR OF ARCHITECTURE AND ENGINEERING	ผู้อำนวยการ สำนักงานออกแบบสถาปัตยกรรมและวิศวกรรม ผศ.ชวัญชัย จันทนา
ARCHITECT	นายสิปปะ ดั่งผึ้ง สสท.2044
STRUCTURE ENGINEER	นายสฤษดิ์ ดั่งผึ้ง สย.6489 นายสมมติ ดั่งผึ้ง สย.7445
SANITARY ENGINEER	นายประสาร บุญเจริญ ภาส.1865
ELECTRICAL ENGINEER	นายเกรียงไกร ธรรมพล สพท. 1682
REVISION	
DATE	29.07.2563
DRAWING	FIRE ALARM SYSTEM MEZZANINE PLAN
DWG.NO.	EE-C-18
TOTAL	210
REMARK	1. วัสดุที่ใช้ทำระบบสัญญาณเตือนภัย 2. ระบบสัญญาณเตือนภัยต้องเป็นระบบที่มีประสิทธิภาพสูง 3. ระบบสัญญาณเตือนภัยต้องเป็นระบบที่มีประสิทธิภาพสูง และสามารถใช้งานได้ตลอดเวลา

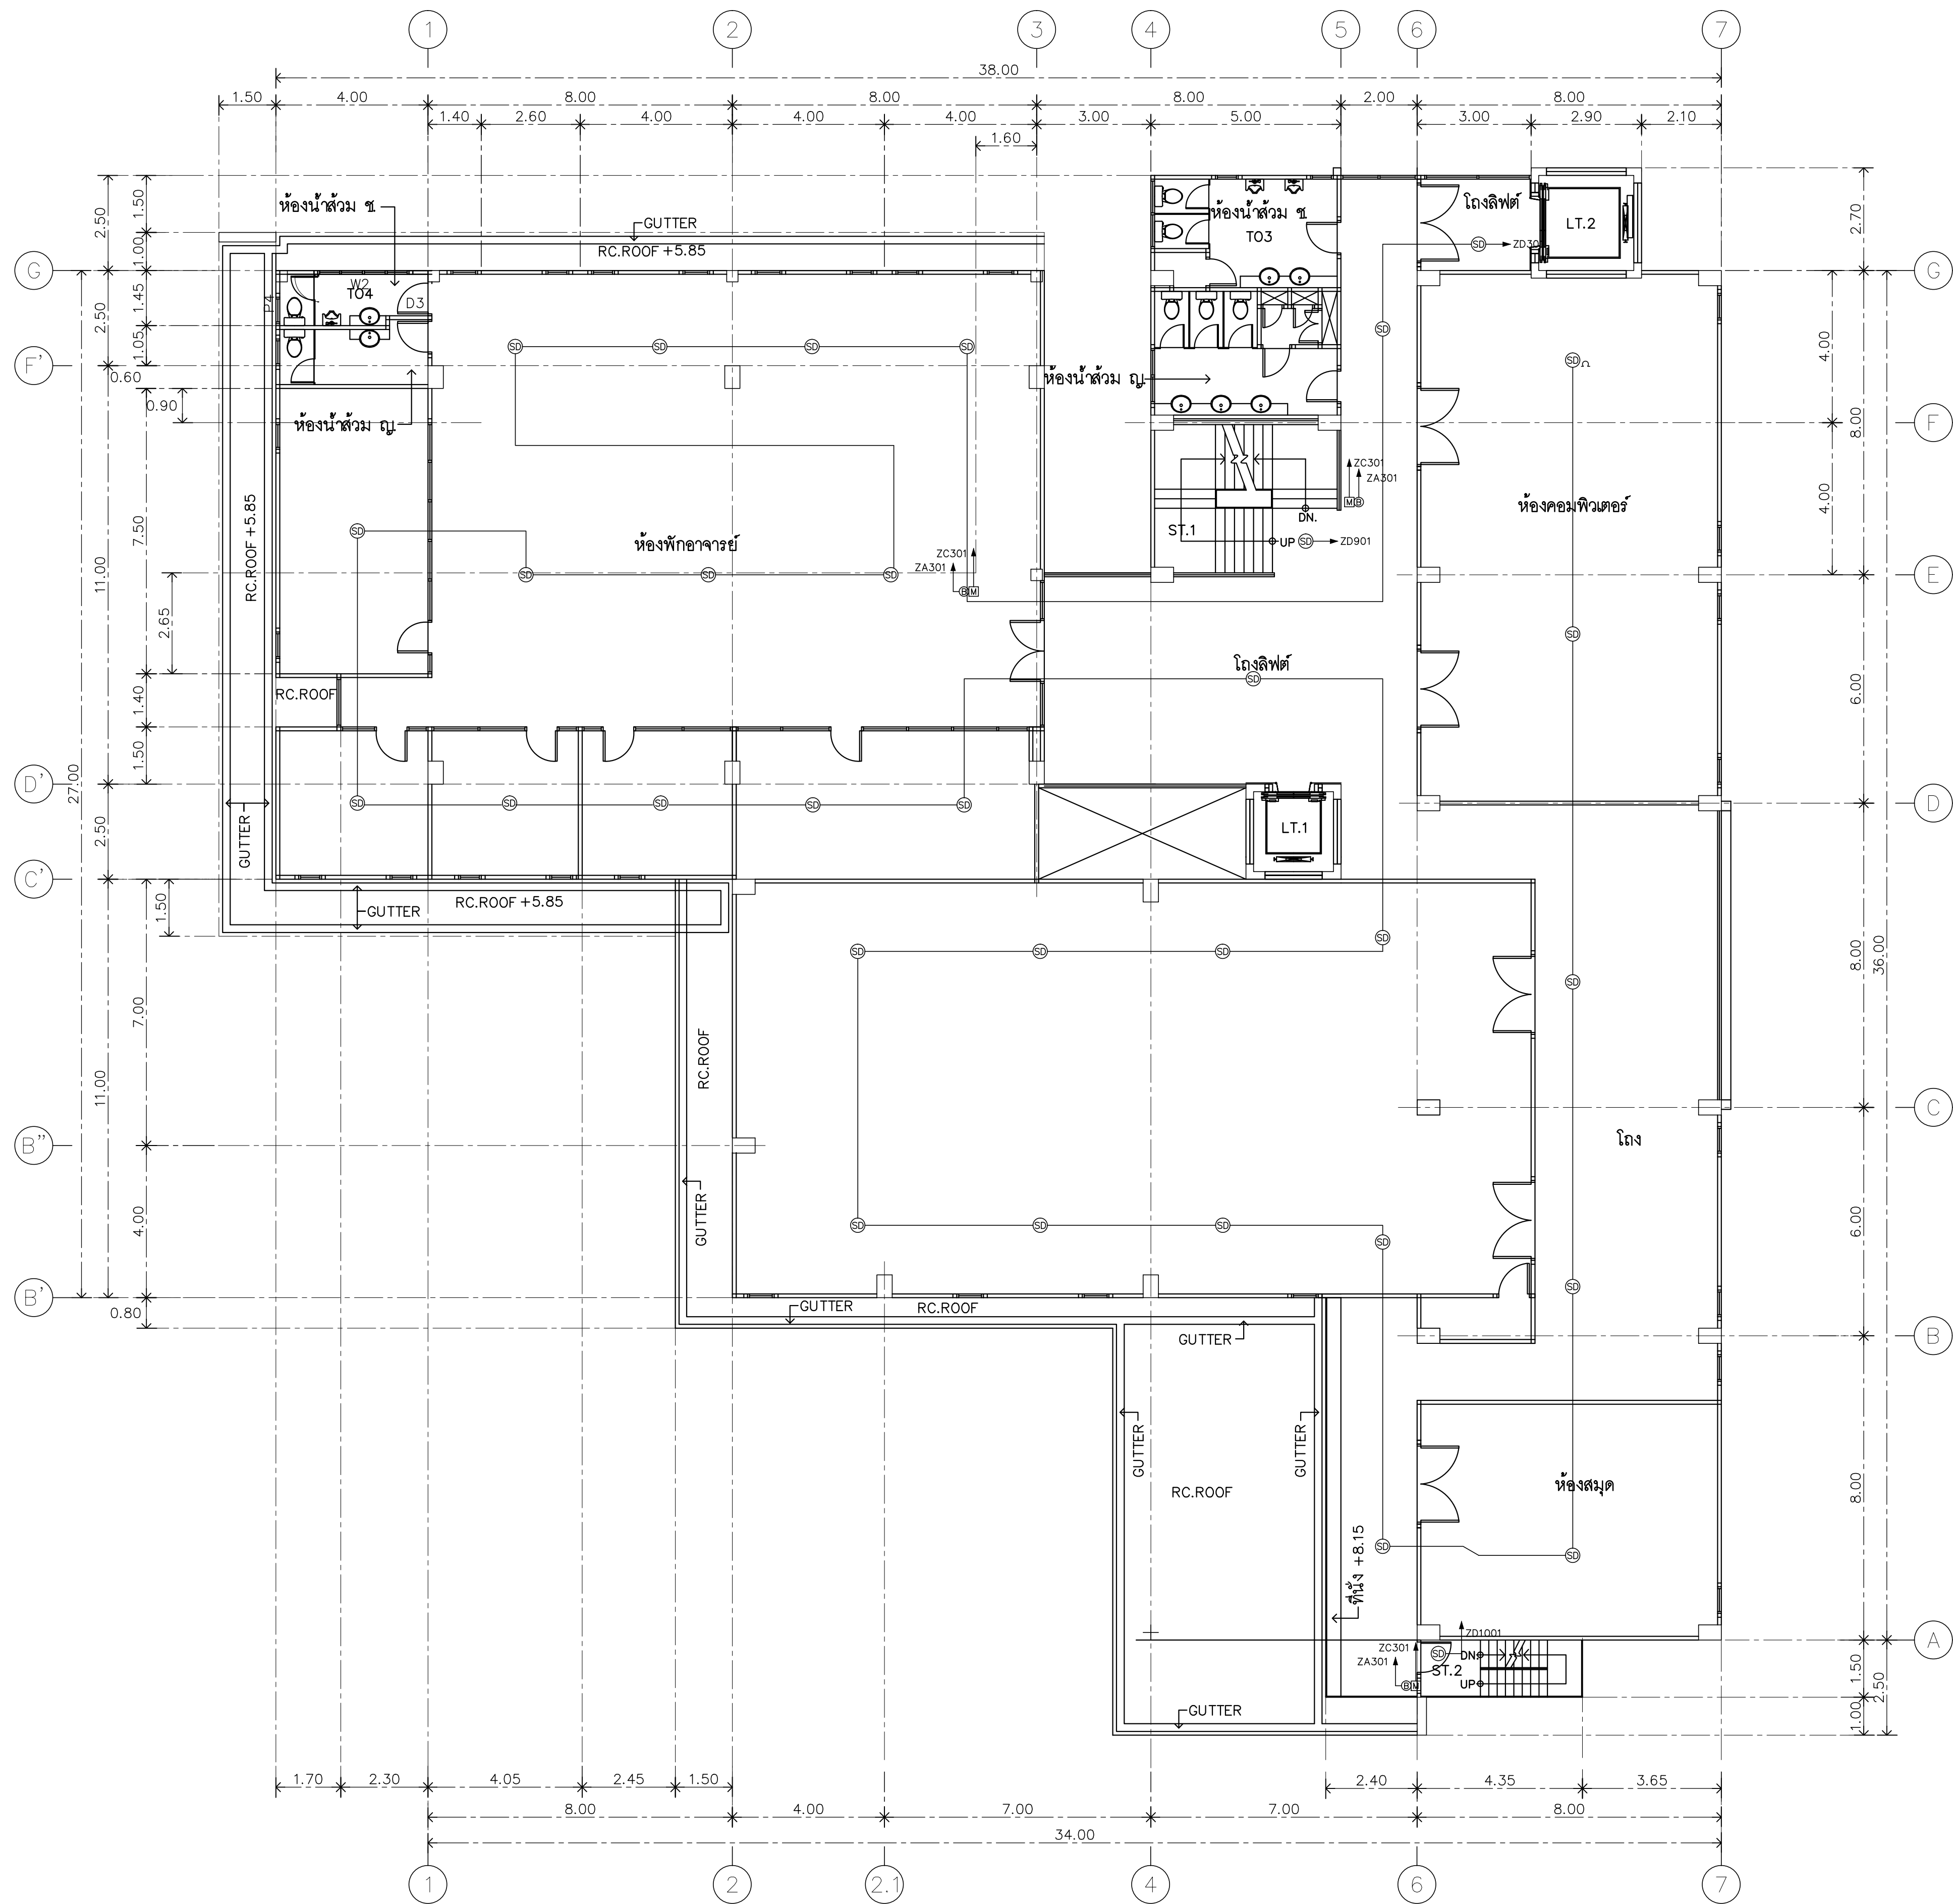

แปลนพื้นที่ 2
1:125



RAJAMANGALA UNIVERSITY OF TECHNOLOGY RATTANAKOSIN
ARCHITECTURE AND ENGINEERING DESIGN BUREAU
96 MOO 3, T.SALAYA
PHUTTHAMONTHON NAKHONPATHOM 73170
Tel. : 02441 6000 E-Mail : www.rmutr.ac.th

PROJECT
อาคารเฉลิมพระเกียรติฯ ๖๐ ปี มหาวิทยาลัยเทคโนโลยีราชมงคลธัญบุรี
ตำแหน่งงาน จำนวน ๑ คน
จำนวน 1 รายการ

OWNER
มหาวิทยาลัยเทคโนโลยีราชมงคลธัญบุรี

SITE LOCATION
มหาวิทยาลัยเทคโนโลยีราชมงคลธัญบุรี
วิทยาเขตวังไกลกังวล

CHANCELLOR
อธิการบดี ผศ. ศิวะ วสุนธราภิวัฒก์

PROJECT ADVISER
รองอธิการบดี อาจารย์สิปปะ ดวงผึ้ง

DIRECTOR OF ARCHITECTURE AND ENGINEERING
ผู้อำนวยการ
สำนักงานออกแบบสถาปัตยกรรมและวิศวกรรม
ผศ. ชวัญชัย จันทนา

ARCHITECT
นายสิปปะ ดวงผึ้ง สสท 2044

STRUCTURE ENGINEER
นายสฤษดิ์นันท์ ดวงผึ้ง สย 6489
นายสมดุสิต ดวงผึ้ง สย 7445

SANITARY ENGINEER
นายประสาร บุญเจริญ ภาส 1865

ELECTRICAL ENGINEER
นายเกรียงไกร ภมรพล
สพท. 1682

REVISION


DATE
29.07.2563

DRAWING
FIRE ALARM SYSTEM
2nd FLOOR PLAN

DWG.NO.
EE-C-19

TOTAL
210

REMARK
1. วัสดุที่ใช้ในการก่อสร้างให้ใช้ตามแบบ
2. ระยะเวลาในการก่อสร้างให้ใช้ตามแบบ
3. วัสดุที่ใช้ในการก่อสร้างให้ใช้ตามแบบ
และตามแบบที่แนบมา

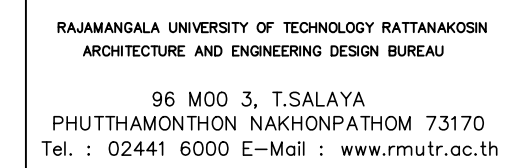

PROJECT
อาคารเฉลิมพระเกียรติการศึกษาทางไกลผ่านดาวเทียม ตำบลหนองแก อำเภอหัวหิน จังหวัดประจวบคีรีขันธ์ จำนวน 1 รายการ

OWNER
มหาวิทยาลัยเทคโนโลยีราชมงคลธัญบุรี

SITE LOCATION

มหาวิทยาลัยเทคโนโลยีราชมงคลธัญบุรี
วิทยาเขตวังไกลกังวล

CHANCELLOR
อธิการบดี ผศ. ศิวะ วสุนธราภิวัฒก์

PROJECT ADVISER
รองอธิการบดี อาจารย์ศิลปปะ ดั่งผึ้ง

DIRECTOR OF ARCHITECTURE AND ENGINEERING
ผู้อำนวยการ
สำนักงานออกแบบสถาปัตยกรรมและวิศวกรรม
ผศ.ขวัญชัย จันทนา

ARCHITECT

นายสถาป ปะดัง ผึ้ง  สสท 2044

STRUCTURE ENGINEER

นายสำนึก ด้วงผึ้ง สย.6489
นายสมดุลย์ ด้วงผึ้ง สย.7445

SANITARY	ENGINEER
----------	----------

นายประสาร บุญเจริญ ภาส.1865

ELECTRICAL ENGINEER

นายเกรียงไกร ภมรพล
สปก. 1682

REVISION

DATE	29.07.2563
------	------------

DRAWING


FIRE ALARM SYSTEM
3rd FLOOR PLAN

DWG.NO.	TOTAL
EE-C-20	210


REMARK

1. ให้ใช้ตัวอักษรที่กำหนดในแบบร่างนั้น ห้ามวัดจากแบบ


2. ระยะห่างในแบบร่างจะต้องขึ้นกับสถานที่จริง ให้ปรับให้เข้ากับสถานที่จริง โดยอยู่ในจำกัดขึ้นกับการอนุมัติจากคณะกรรมการตรวจกลางจ้างและสถาปนิกก่อนดำเนินการ

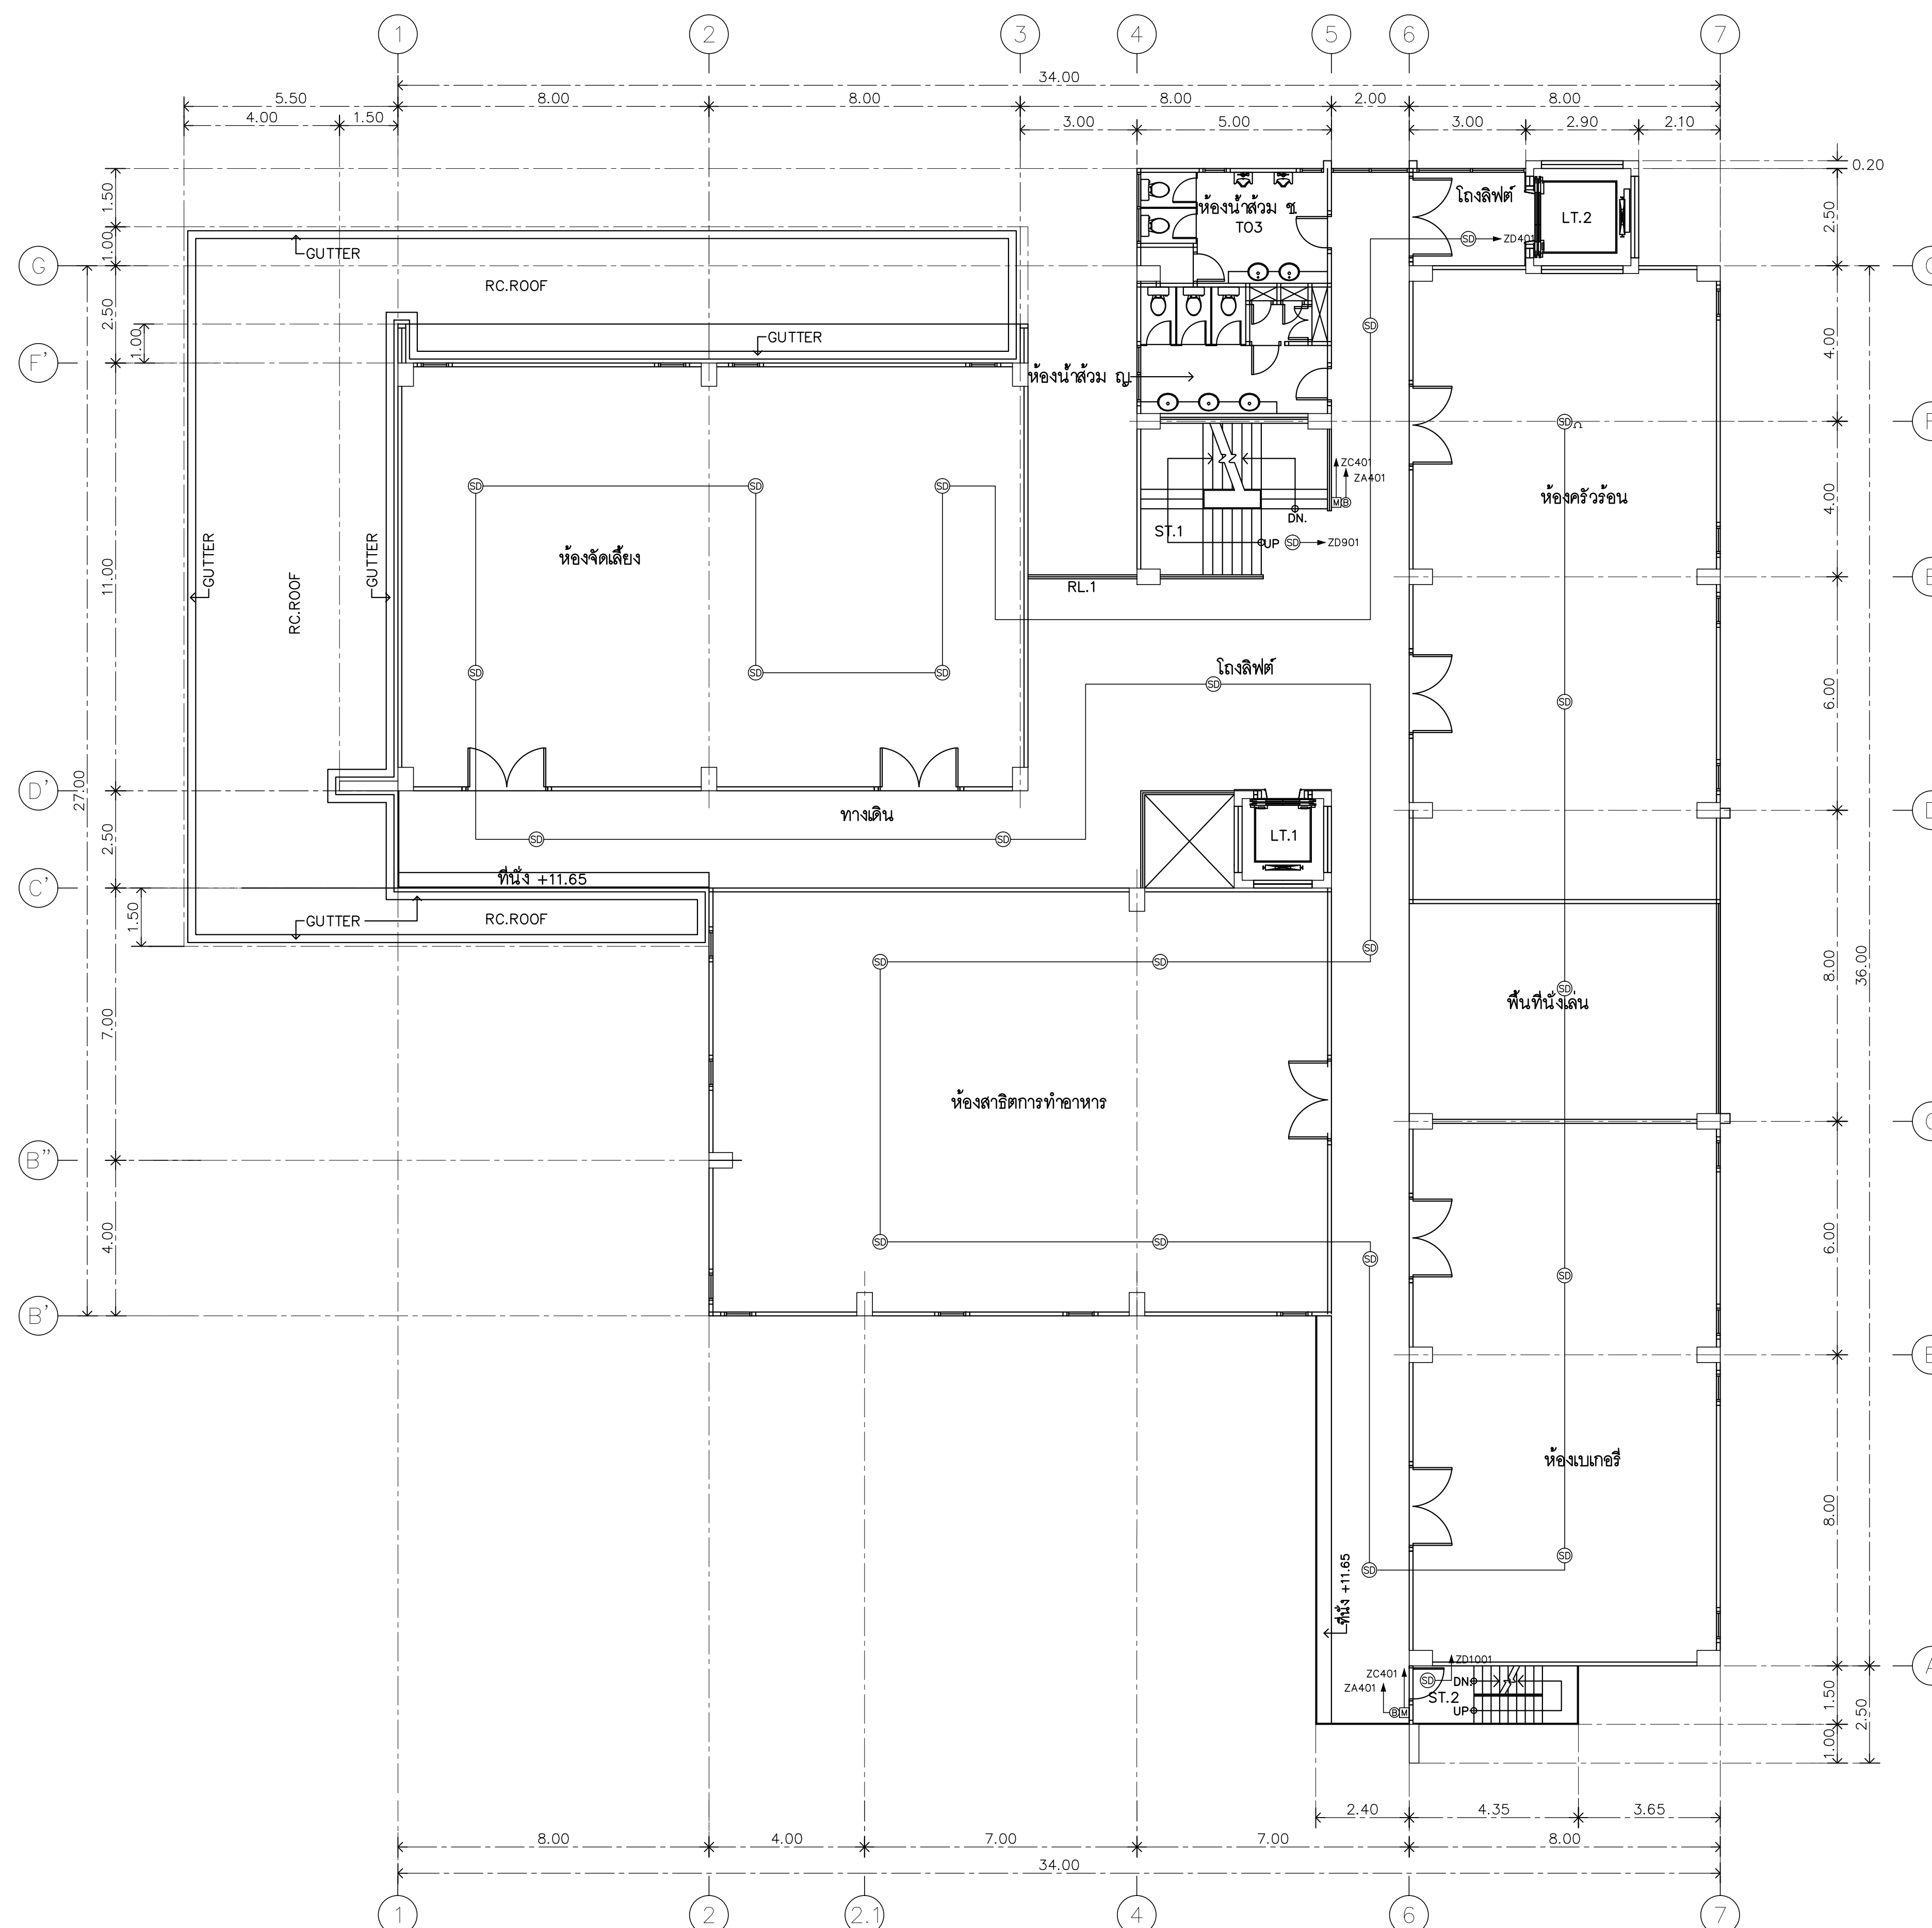

แปลนพื้นที่ 3
 1:125

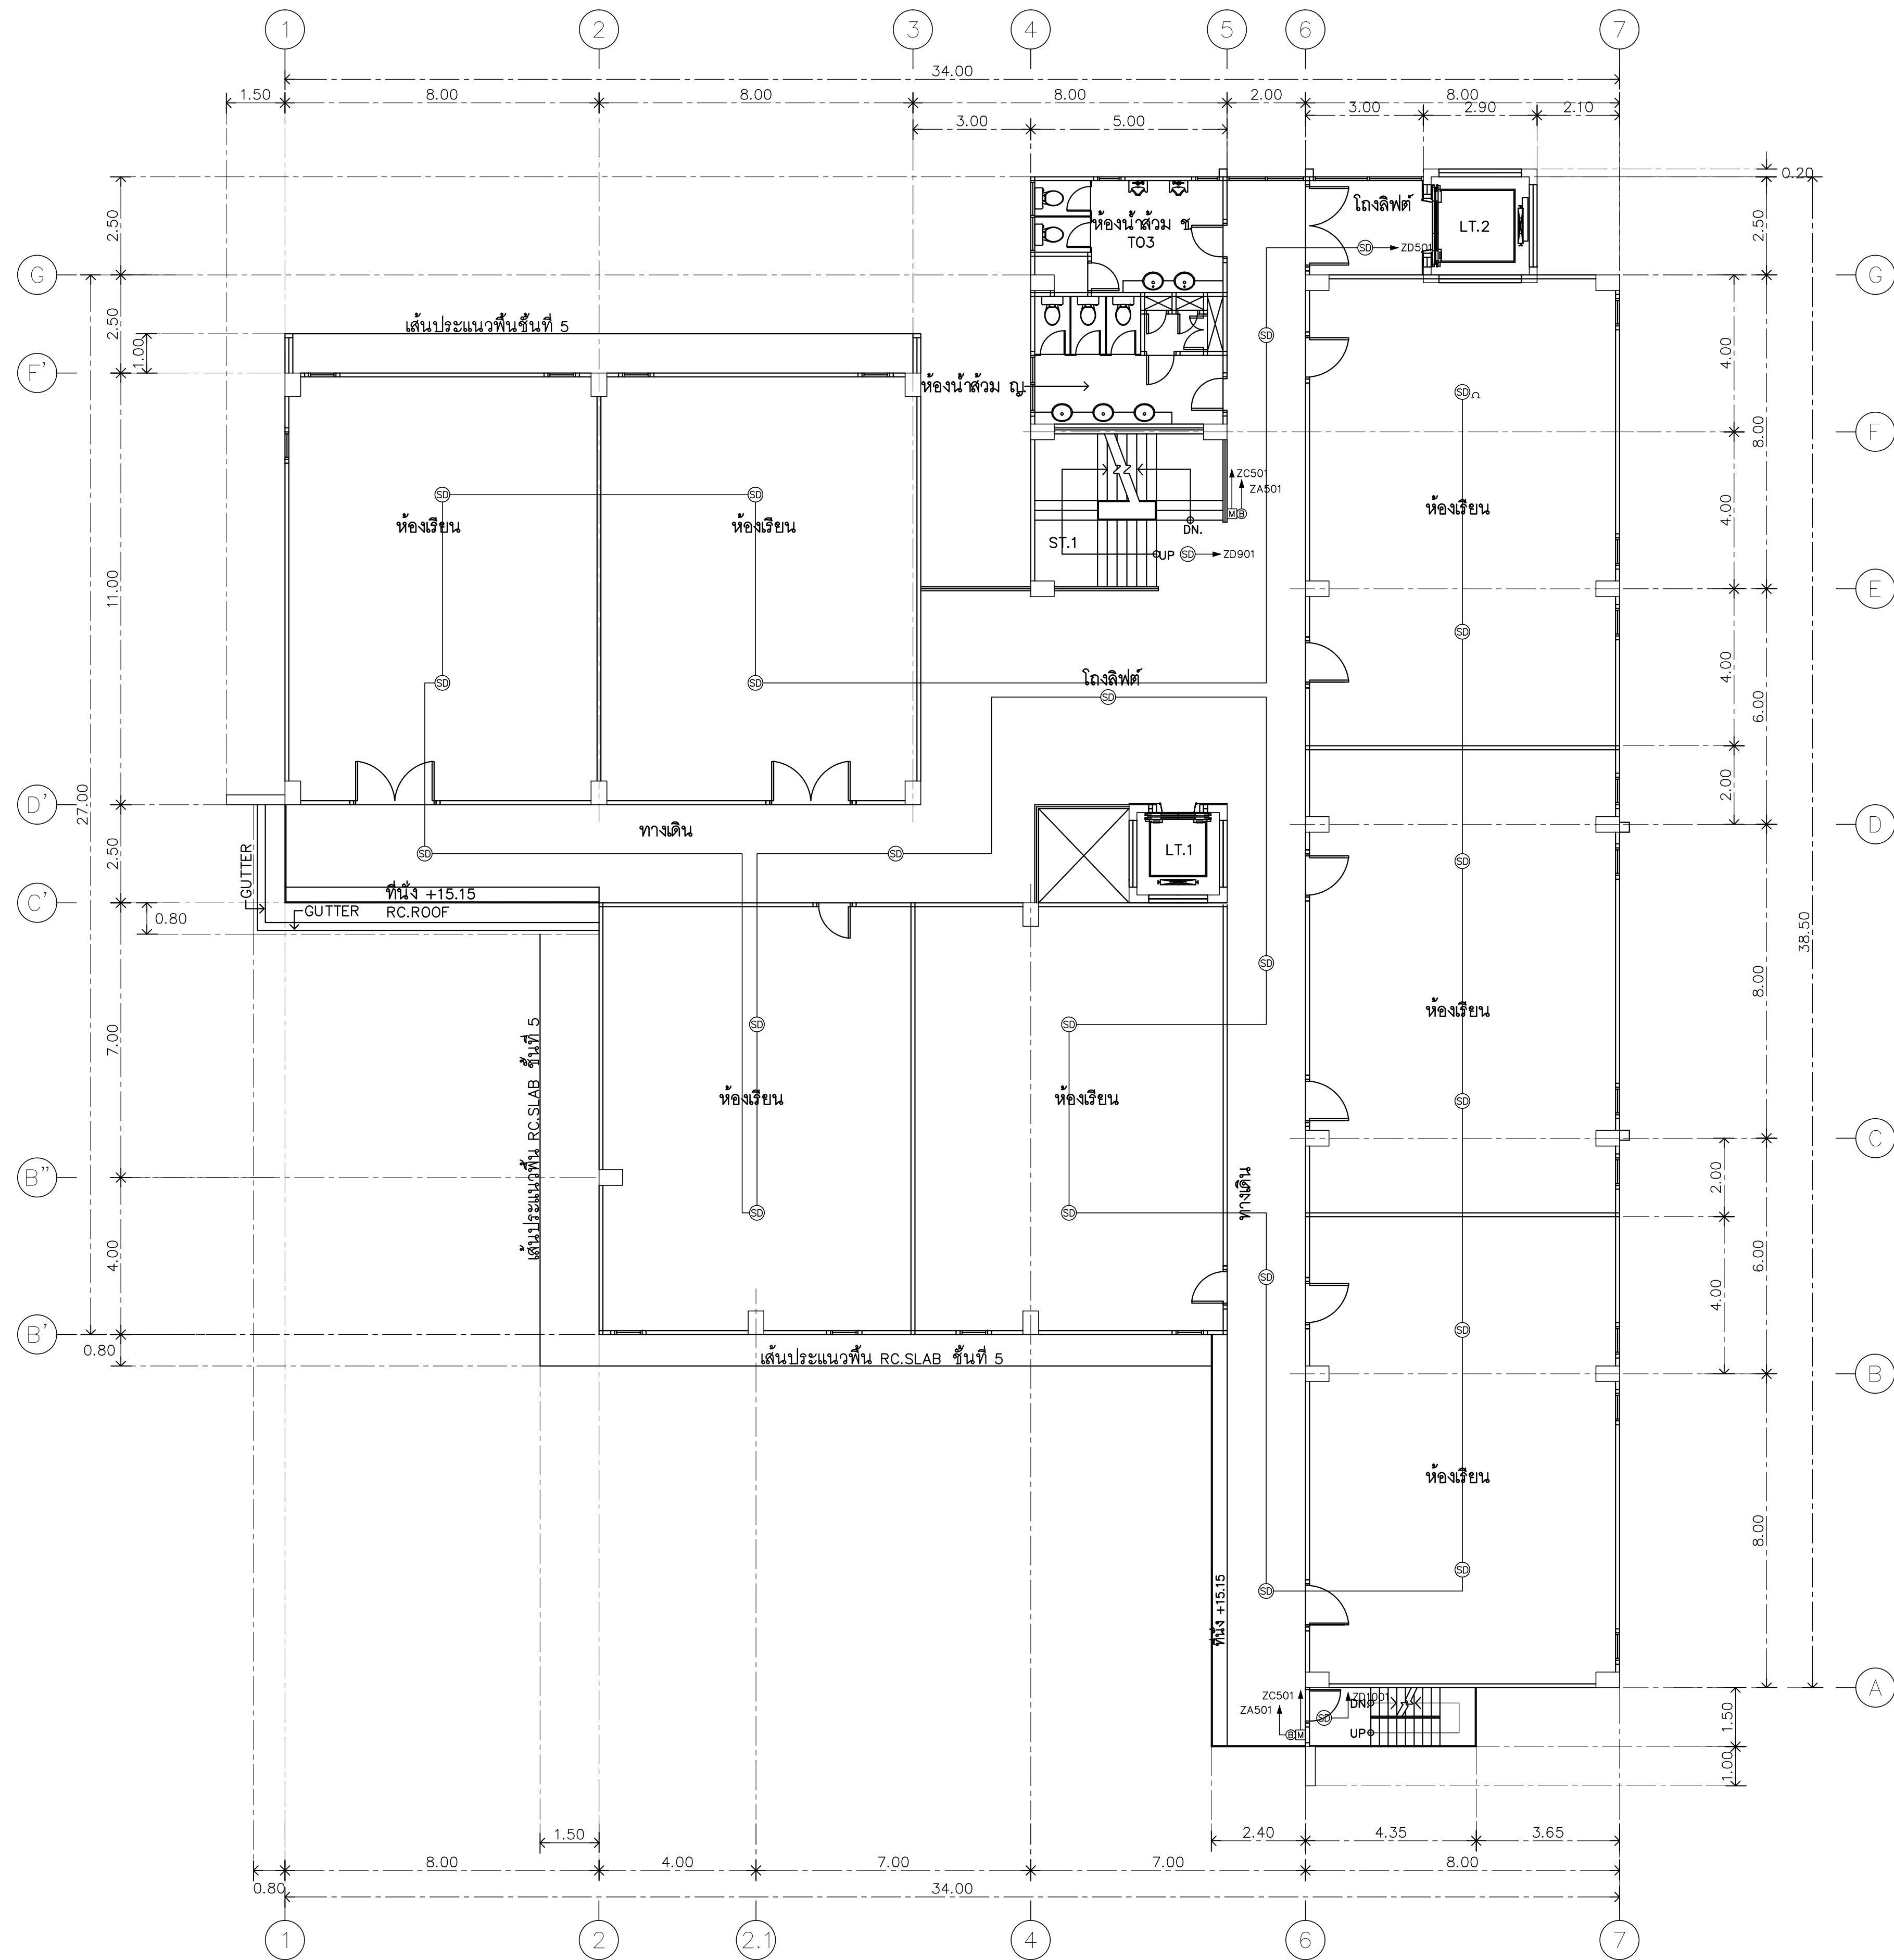

แปลนพื้นที่ 4
1:125

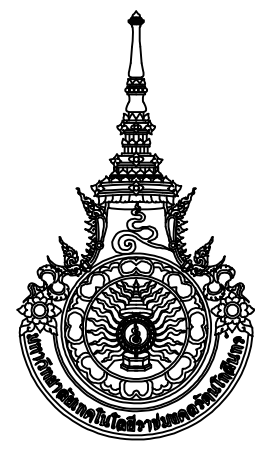

RAJAMANGALA UNIVERSITY OF TECHNOLOGY RATTANAKOSIN
ARCHITECTURE AND ENGINEERING DESIGN BUREAU
96 MOO 3, T.SALAYA
PHUTTHAMONTHON NAKHONPATHOM 73170
Tel. : 02441 6000 E-Mail : www.rmutr.ac.th

PROJECT
อาคารเรียนแบบมาตรฐาน 4 ชั้น 4 ห้องเรียน
ตำบลหนองนก อำเภอนครชัยศรี จังหวัดนครปฐม
จำนวน 1 รายการ

OWNER
มหาวิทยาลัยเทคโนโลยีราชมงคลธัญบุรี

SITE LOCATION
มหาวิทยาลัยเทคโนโลยีราชมงคลธัญบุรี
วิทยาเขตวังไกลกังวล

CHANCELLOR
อธิการบดี ผศ. ศิวะ วสุนธราภิวัฒก์

PROJECT ADVISER
รองอธิการบดี อาจารย์สิปปะ ดั่งผึ้ง

DIRECTOR OF ARCHITECTURE AND ENGINEERING
ผู้อำนวยการ
สำนักงานออกแบบสถาปัตยกรรมและวิศวกรรม
ผศ. ชรินทร์ชัย จันทนา

ARCHITECT
นายสิปปะ ดั่งผึ้ง สสค.2044

STRUCTURE ENGINEER
นายสฤษดิ์ ดั่งผึ้ง สข.6489
นายสมดุสิต ดั่งผึ้ง สข.7445

SANITARY ENGINEER
นายประสาร บุญเจริญ ภาส.1865

ELECTRICAL ENGINEER
นายเกรียงไกร ภมรพล
สพท. 1682

REVISION


DATE
29.07.2563

DRAWING
FIRE ALARM SYSTEM
4th FLOOR PLAN

DWG.NO.
EE-C-21

TOTAL
210

REMARK
1. วัสดุที่ใช้ก่อสร้างอาคารเป็นแบบมาตรฐาน
2. ระยะเวลาในการก่อสร้างอาคารเป็นแบบมาตรฐาน
สถานที่ตั้ง : ในพื้นที่ที่ดินของมหาวิทยาลัยเทคโนโลยีราชมงคลธัญบุรี
และสถาปัตยกรรมศาสตร์

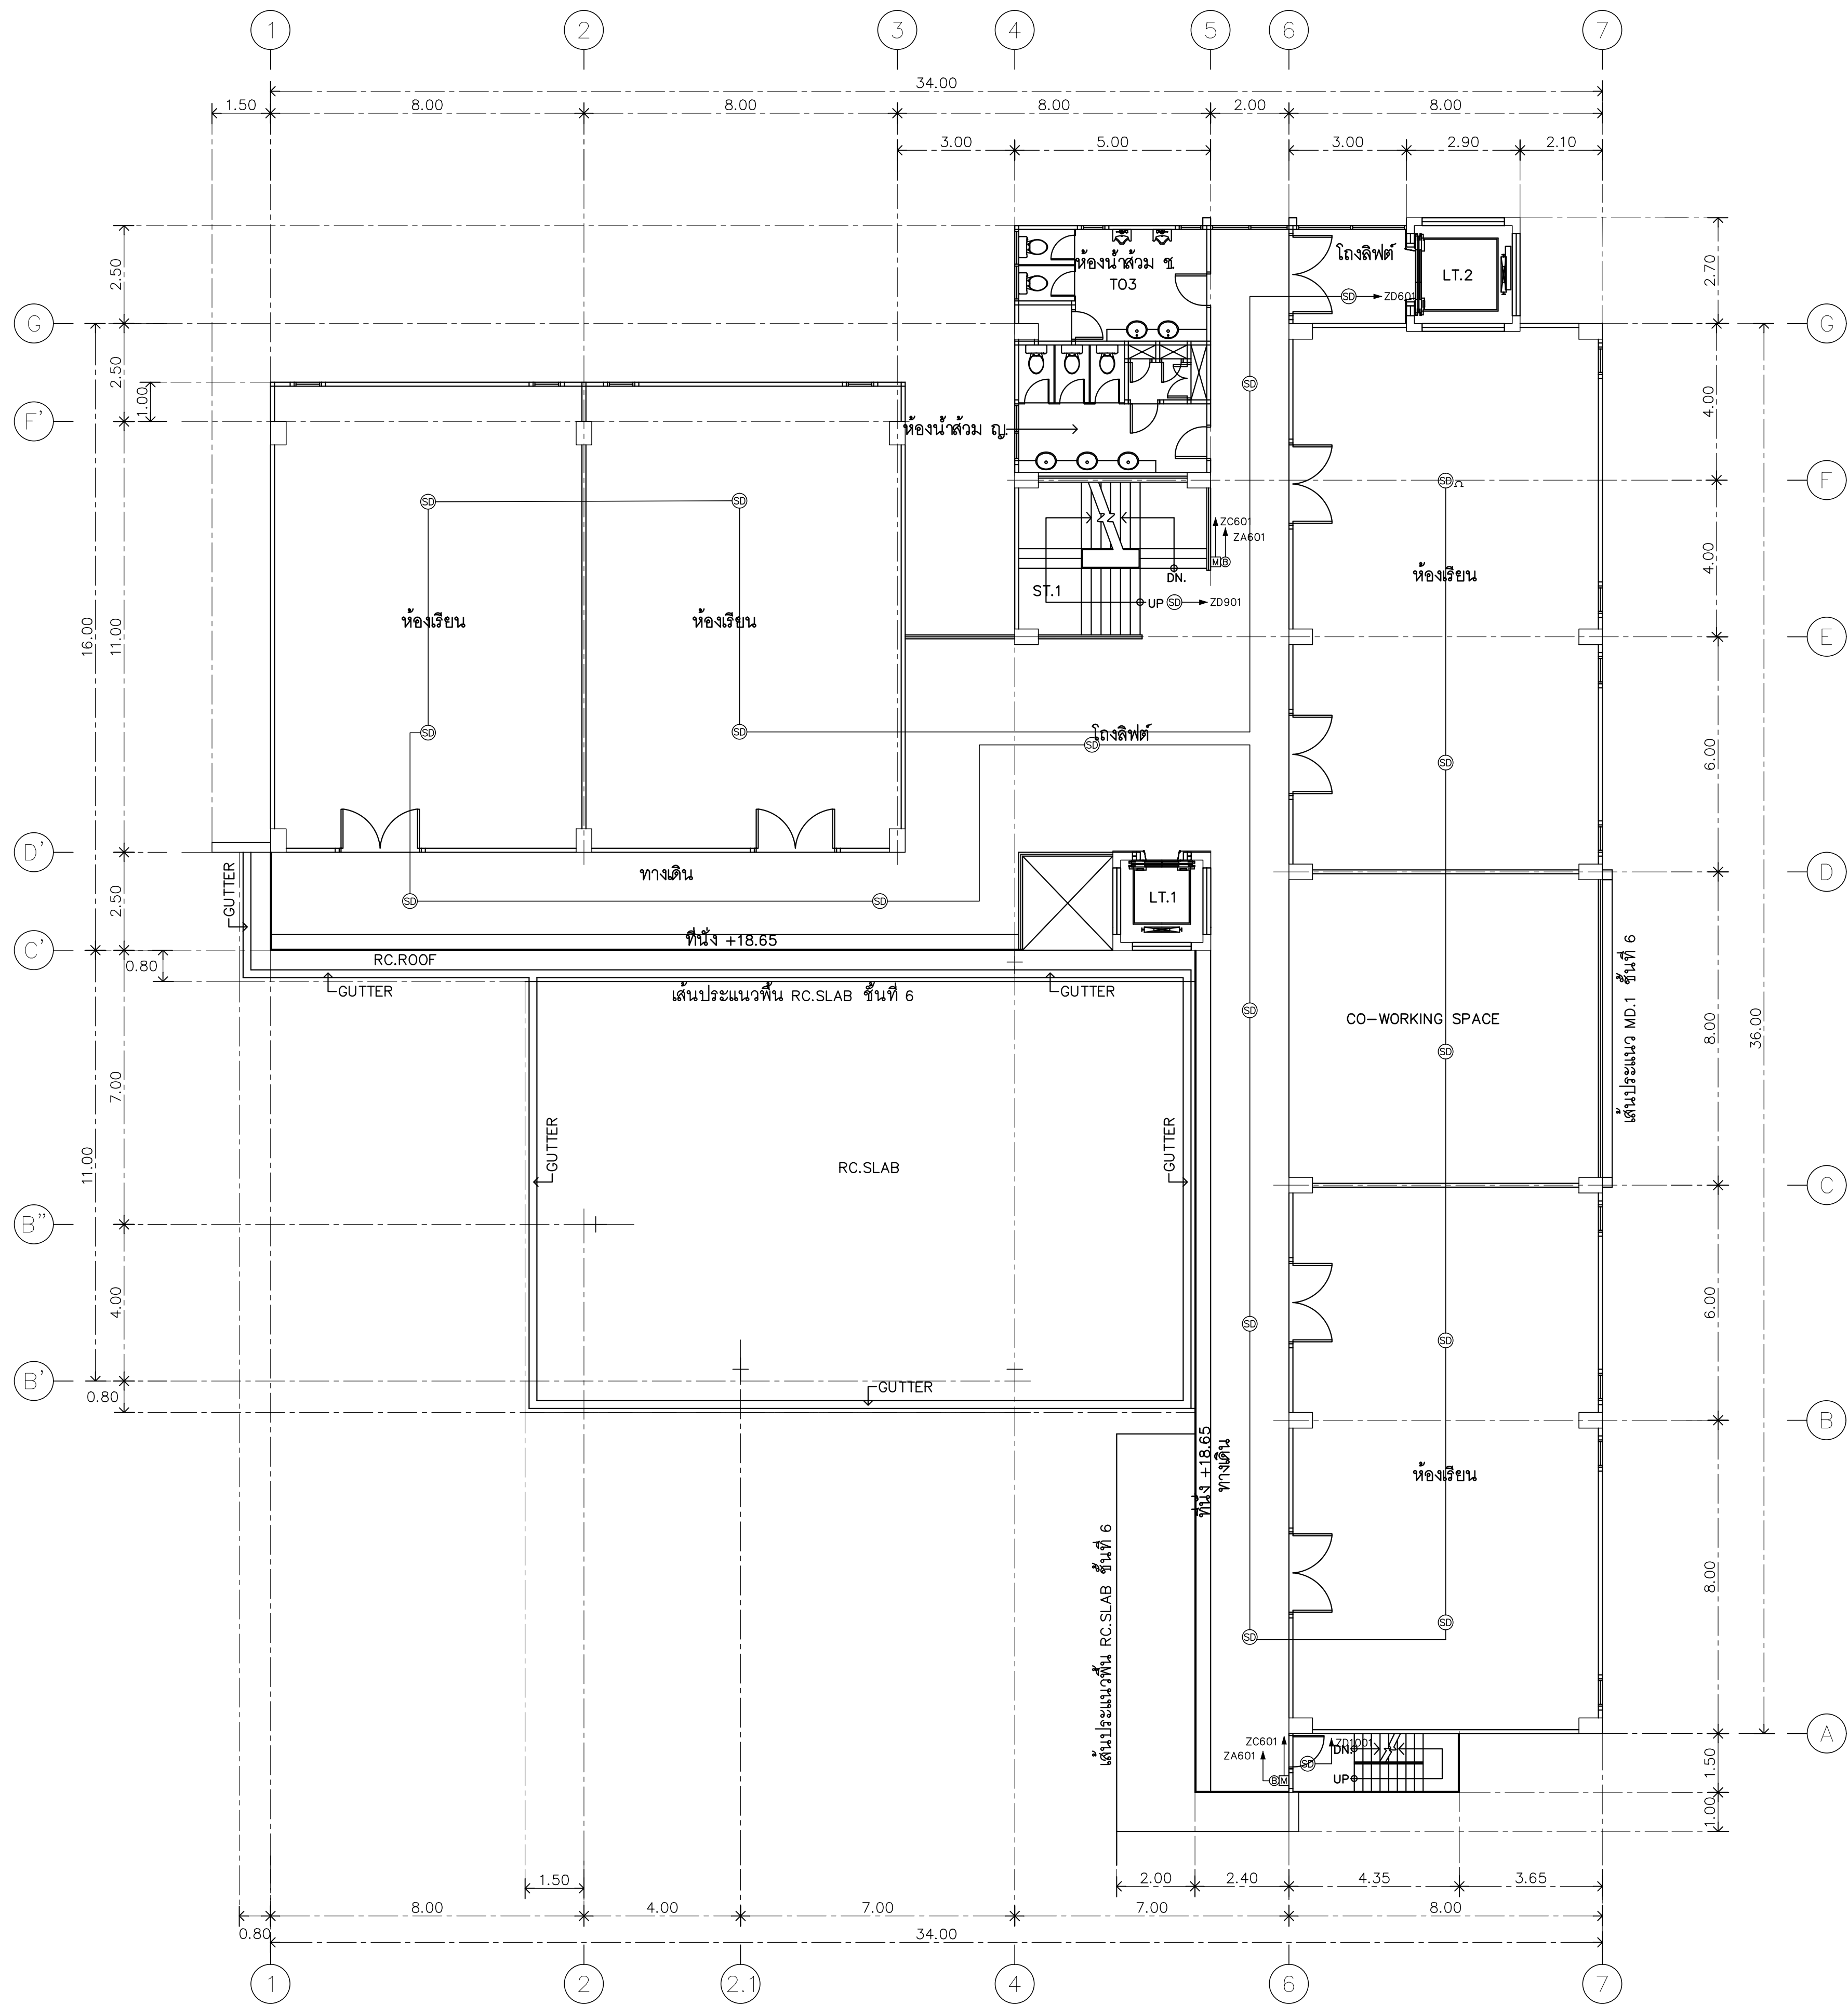

แปลนพื้นที่ 5
1:125



RAJAMANGALA UNIVERSITY OF TECHNOLOGY RATTANAKOSIN
ARCHITECTURE AND ENGINEERING DESIGN BUREAU
96 MOO 3, T.SALAYA
PHUTTHAMONTHON NAKHONPATHOM 73170
Tel. : 02441 6000 E-Mail : www.rmutr.ac.th

PROJECT
อาคารเฉลิมพระเกียรติพระบาทสมเด็จพระเจ้าอยู่หัว
ด้านหน้าของ อาคาร 3 ชั้น จังหวัดนนทบุรี
จำนวน 1 รายการ

OWNER
มหาวิทยาลัยเทคโนโลยีราชมงคลธัญบุรี

SITE LOCATION
มหาวิทยาลัยเทคโนโลยีราชมงคลธัญบุรี
วิทยาเขตวังไกลกังวล

CHANCELLOR
อธิการบดี ผศ. ศิวะ วสุนธราภิวัฒก์

PROJECT ADVISER
รองอธิการบดี อาจารย์สุวิมล ดั่งมั่ง

DIRECTOR OF ARCHITECTURE AND ENGINEERING
ผู้อำนวยการ
สำนักงานออกแบบสถาปัตยกรรมและวิศวกรรม
ผศ.ชวัญชัย จันทนา

ARCHITECT
นายสุวิมล ดั่งมั่ง สสท.2044

STRUCTURE ENGINEER
นายสุวิมล ดั่งมั่ง สสท.6489
นายสมมติ ดั่งมั่ง สสท.7445

SANITARY ENGINEER
นายประสาร บุญเจริญ ภาส.1865

ELECTRICAL ENGINEER
นายเกรียงไกร ธรรมพล
สพท. 1682


REVISION

DATE
29.07.2563


DRAWING
FIRE ALARM SYSTEM
5th FLOOR PLAN

DWG.NO.
EE-C-22 TOTAL
210

REMARK
1. วัสดุที่ใช้ในการก่อสร้างอาคาร
2. ระยะเวลาในการก่อสร้างอาคาร
3. ระยะเวลาในการก่อสร้างอาคาร
4. ระยะเวลาในการก่อสร้างอาคาร

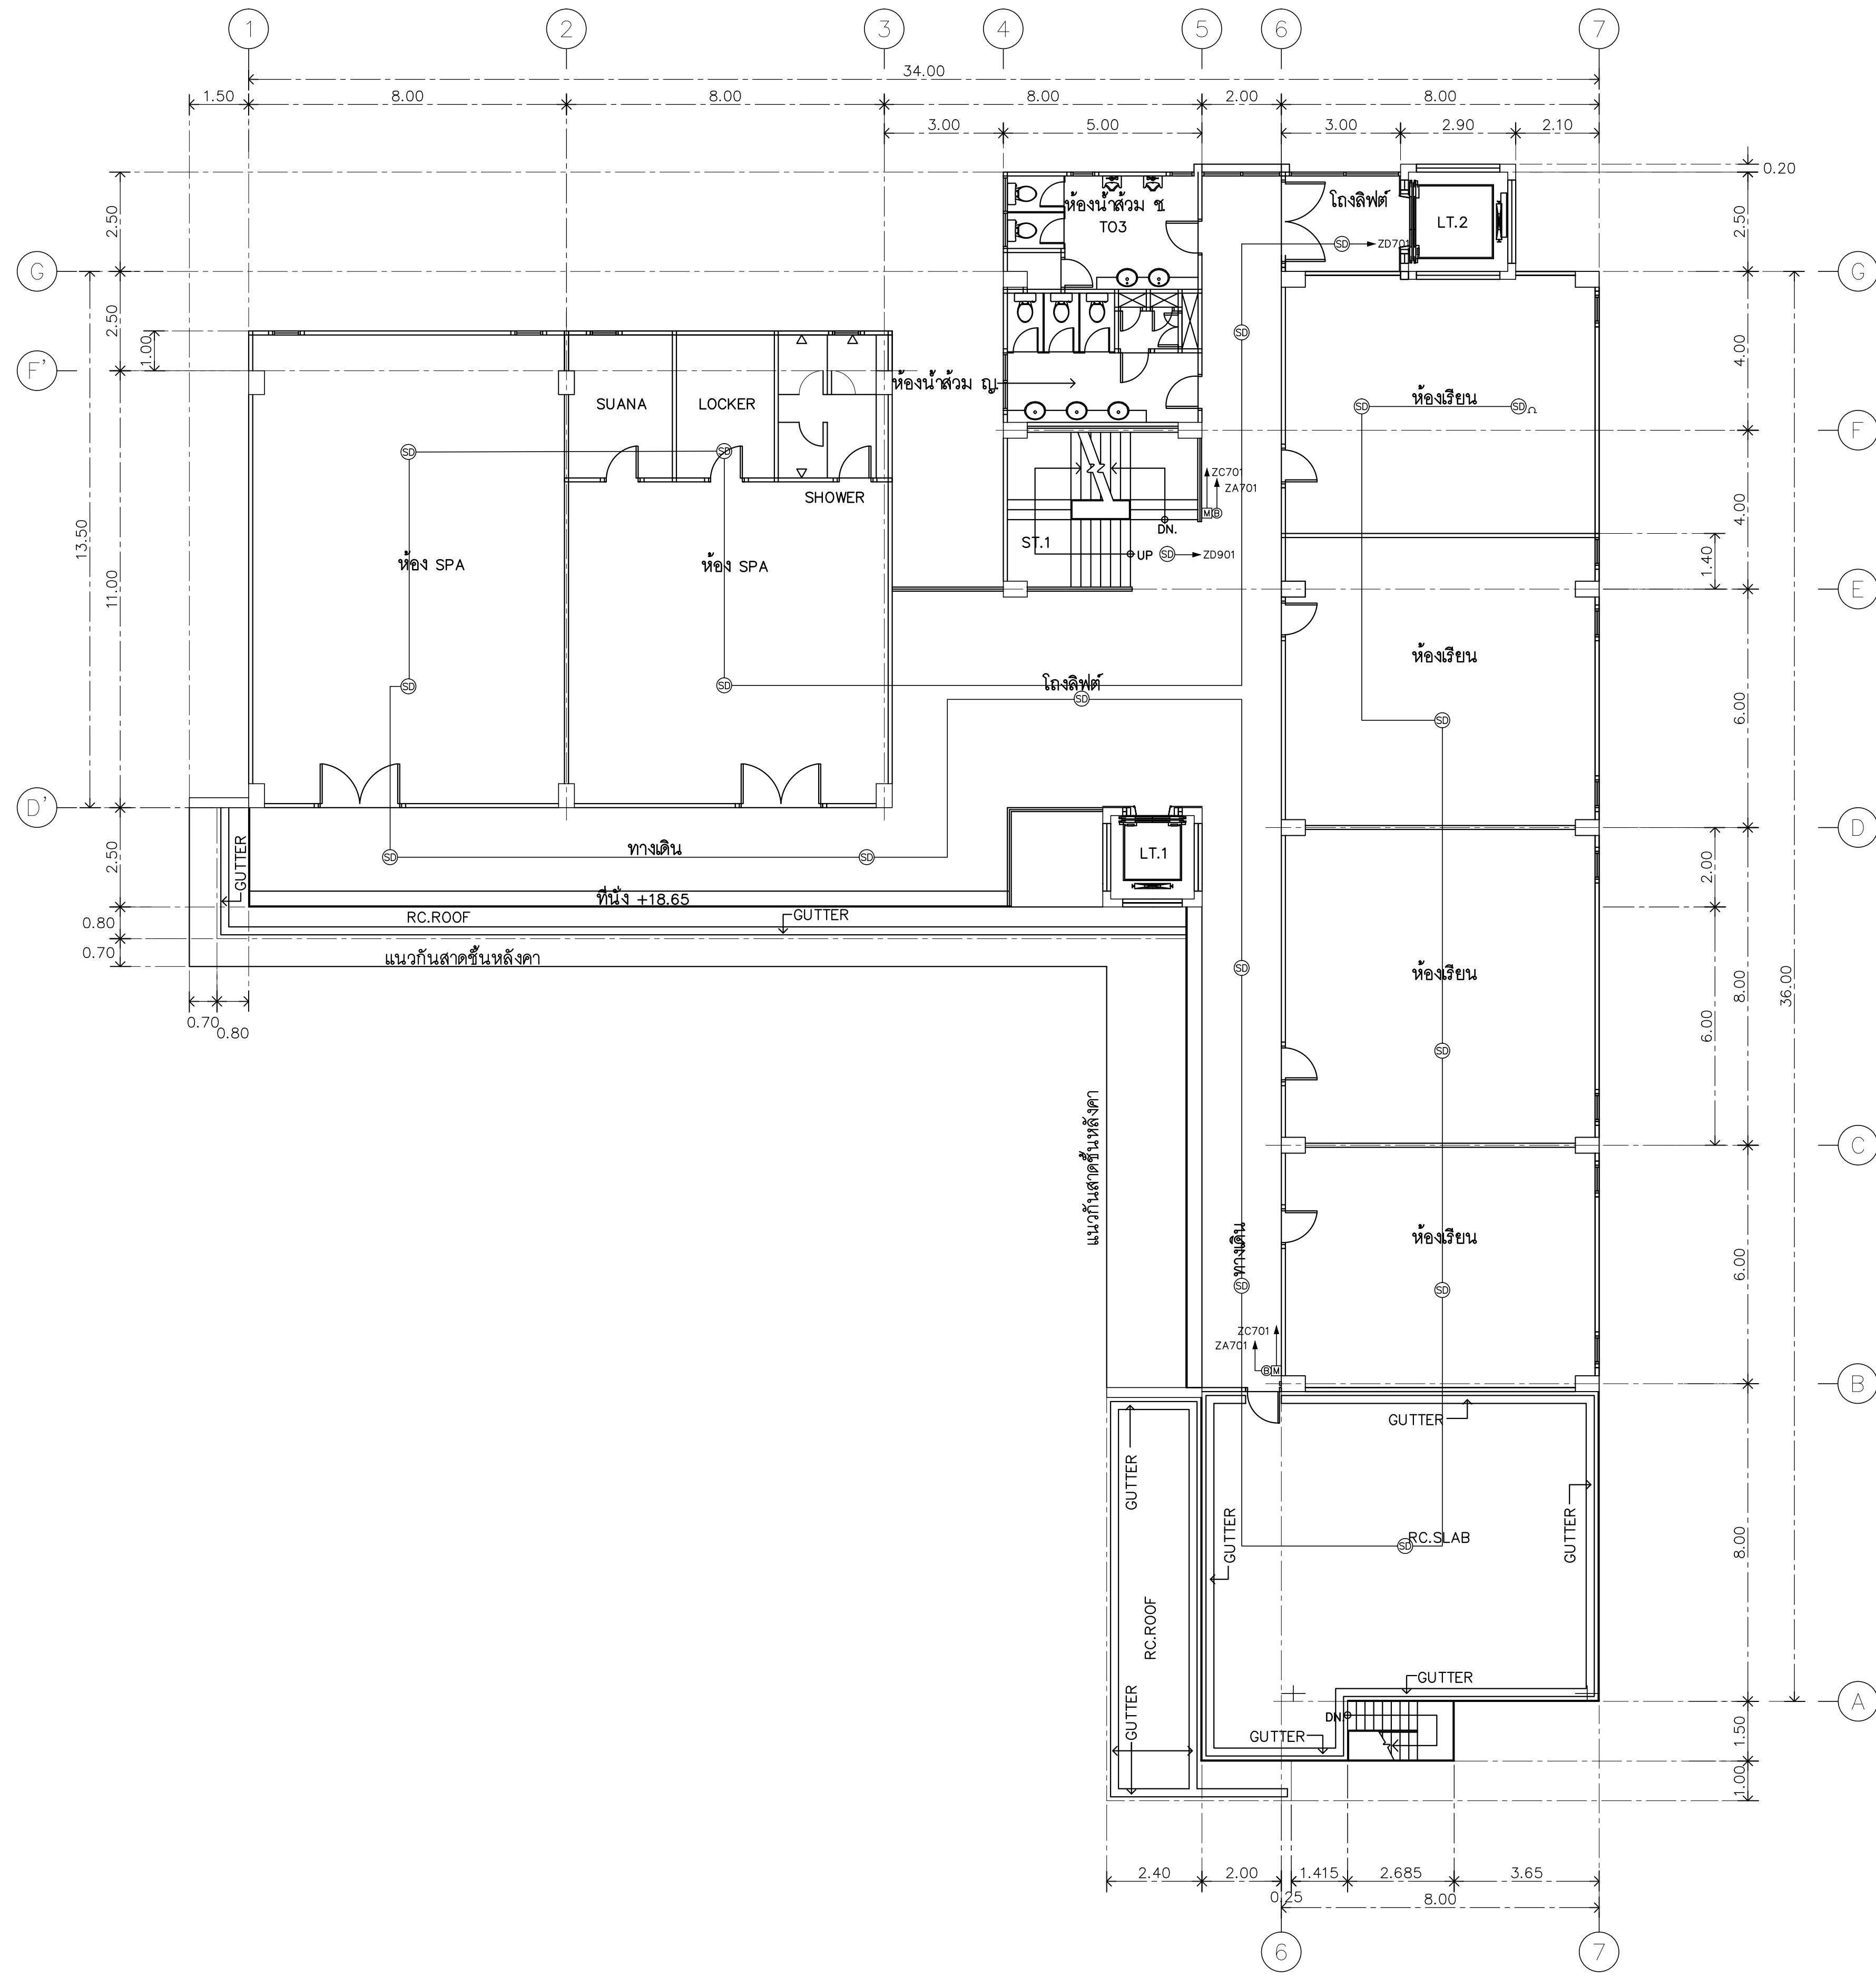


แปลนพื้นที่ 6
1:125

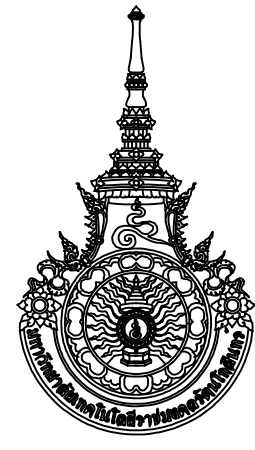

RAJAMANGALA UNIVERSITY OF TECHNOLOGY RATTANAKOSIN
ARCHITECTURE AND ENGINEERING DESIGN BUREAU
96 MOO 3, T.SALAYA
PHUTTHAMONTHON NAKHONPATHOM 73170
Tel. : 02441 6000 E-Mail : www.rmutr.ac.th

PROJECT อาคารเรียนแบบพิเศษการศึกษาทางไกลผ่านดาวเทียม ตำบลหนองนก อำเภอนครชัย จังหวัดพระนครศรีอยุธยา จำนวน 1 รายการ	
OWNER มหาวิทยาลัยเทคโนโลยีราชมงคลธัญบุรี	
SITE LOCATION มหาวิทยาลัยเทคโนโลยีราชมงคลธัญบุรี วิทยาเขตวังไกลกังวล	
CHANCELLOR อธิการบดี ผศ ศิวะ วสุนธราภิวัฒก์	
PROJECT ADVISER รองอธิการบดี อาจารย์สิปปะ ดวงผึ้ง	
DIRECTOR OF ARCHITECTURE AND ENGINEERING ผู้อำนวยการ สำนักงานออกแบบสถาปัตยกรรมและวิศวกรรม ผศ.ชวัญชัย จันทนา	
ARCHITECT นายสิปปะ ดวงผึ้ง สสท.2044	
STRUCTURE ENGINEER นายสัชยัณห์ ดวงผึ้ง สย.6489 นายสมมติชัย ดวงผึ้ง สย.7445	
SANITARY ENGINEER นายประสาร บุญเจริญ ภาส.1865	
ELECTRICAL ENGINEER นายเกรียงไกร ภมรพล สพท. 1682	
REVISION	
DATE 29.07.2563	
DRAWING FIRE ALARM SYSTEM 6th FLOOR PLAN	
DWG.NO. EE-C-23	TOTAL 210
REMARK 1. วัสดุที่ใช้ก่อสร้างและงานเขียน ชั่วคราว 2. ระยะเวลาในการก่อสร้างและงานเขียน ชั่วคราว สถานที่ตั้ง ไม่อยู่ในพื้นที่อันตรายและมีความปลอดภัย และสถาปัตยกรรม	

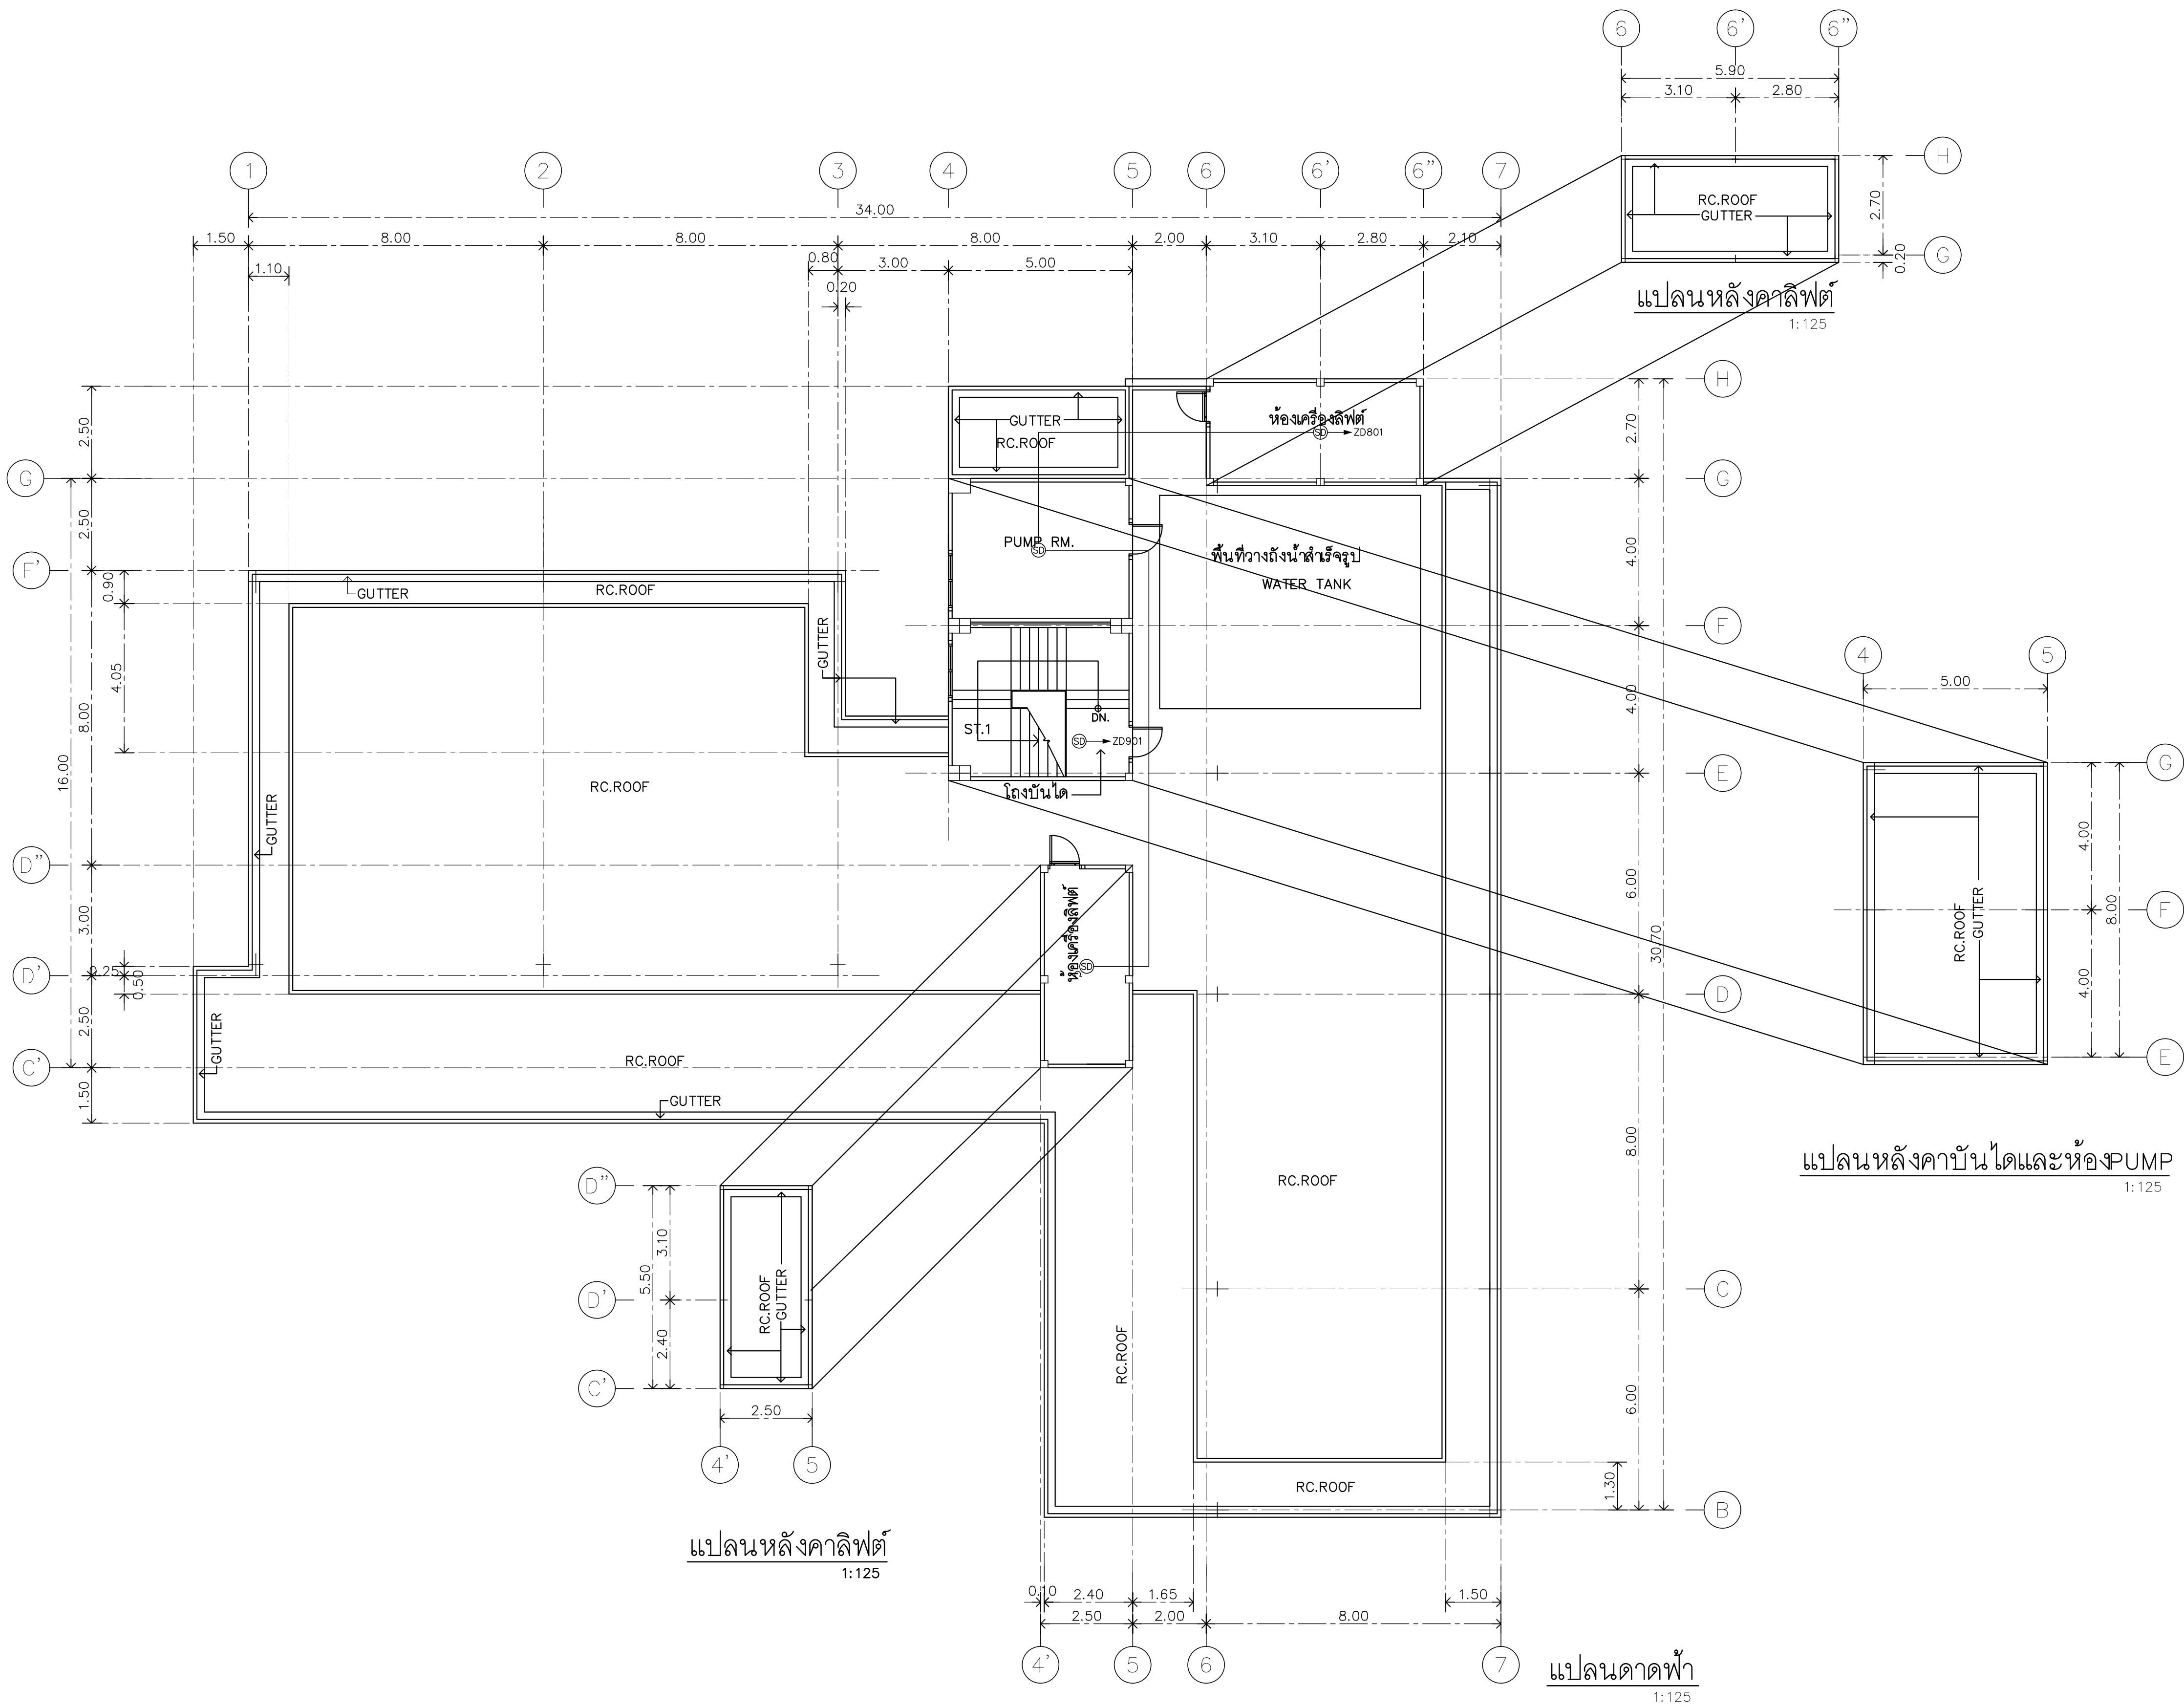

RAJAMANGALA UNIVERSITY OF TECHNOLOGY RATTANAKOSIN
ARCHITECTURE AND ENGINEERING DESIGN BUREAU
96 MOO 3, T.SALAYA
PHUTTHAMONTHON NAKHONPATHOM 73170
Tel. : 02441 6000 E-Mail : www.rmutr.ac.th

PROJECT
อาคารเรียนและอาคารประกอบทางวิศวกรรม
ด้านพลังงาน อเนกวิทยาลัย จังหวัดระยอง
จำนวน 1 รายการ

OWNER
มหาวิทยาลัยเทคโนโลยีราชมงคลธัญบุรี

SITE LOCATION
มหาวิทยาลัยเทคโนโลยีราชมงคลธัญบุรี
วิทยาเขตวังไกลกังวล

CHANCELLOR
อธิการบดี ผศ. ศิวะ วสุนธราภิวัฒก์

PROJECT ADVISER
รองอธิการบดี อาจารย์สิปปะ ดั่งผึ้ง

DIRECTOR OF ARCHITECTURE AND ENGINEERING
ผู้อำนวยการ
สำนักงานออกแบบสถาปัตยกรรมและวิศวกรรม
ผศ.ชวินชัย จันทนา

ARCHITECT
นายสิปปะ ดั่งผึ้ง สสท.2044

STRUCTURE ENGINEER
นายสฤษดิ์ ดั่งผึ้ง สย.6489
นายสมดุสิต ดั่งผึ้ง สย.7445

SANITARY ENGINEER
นายประสาร บุญเจริญ ภส.1865

ELECTRICAL ENGINEER
นายเกรียงไกร อมรพล
สพท. 1682


REVISION

DATE
29.07.2563

DRAWING
FIRE ALARM SYSTEM
ROOF PLAN

DWG.NO.
EE-C-24
TOTAL
210

REMARK
1. วัสดุที่ใช้ก่อสร้างอาคารและอุปกรณ์ วัสดุจากแบบ
2. ระยะเวลาในการก่อสร้างอาคารและอุปกรณ์ วัสดุจากแบบ
สถานที่ตั้ง วัสดุที่ใช้ก่อสร้างอาคารและอุปกรณ์จากแบบ
และสถาปัตย์ก่อนดำเนินการ

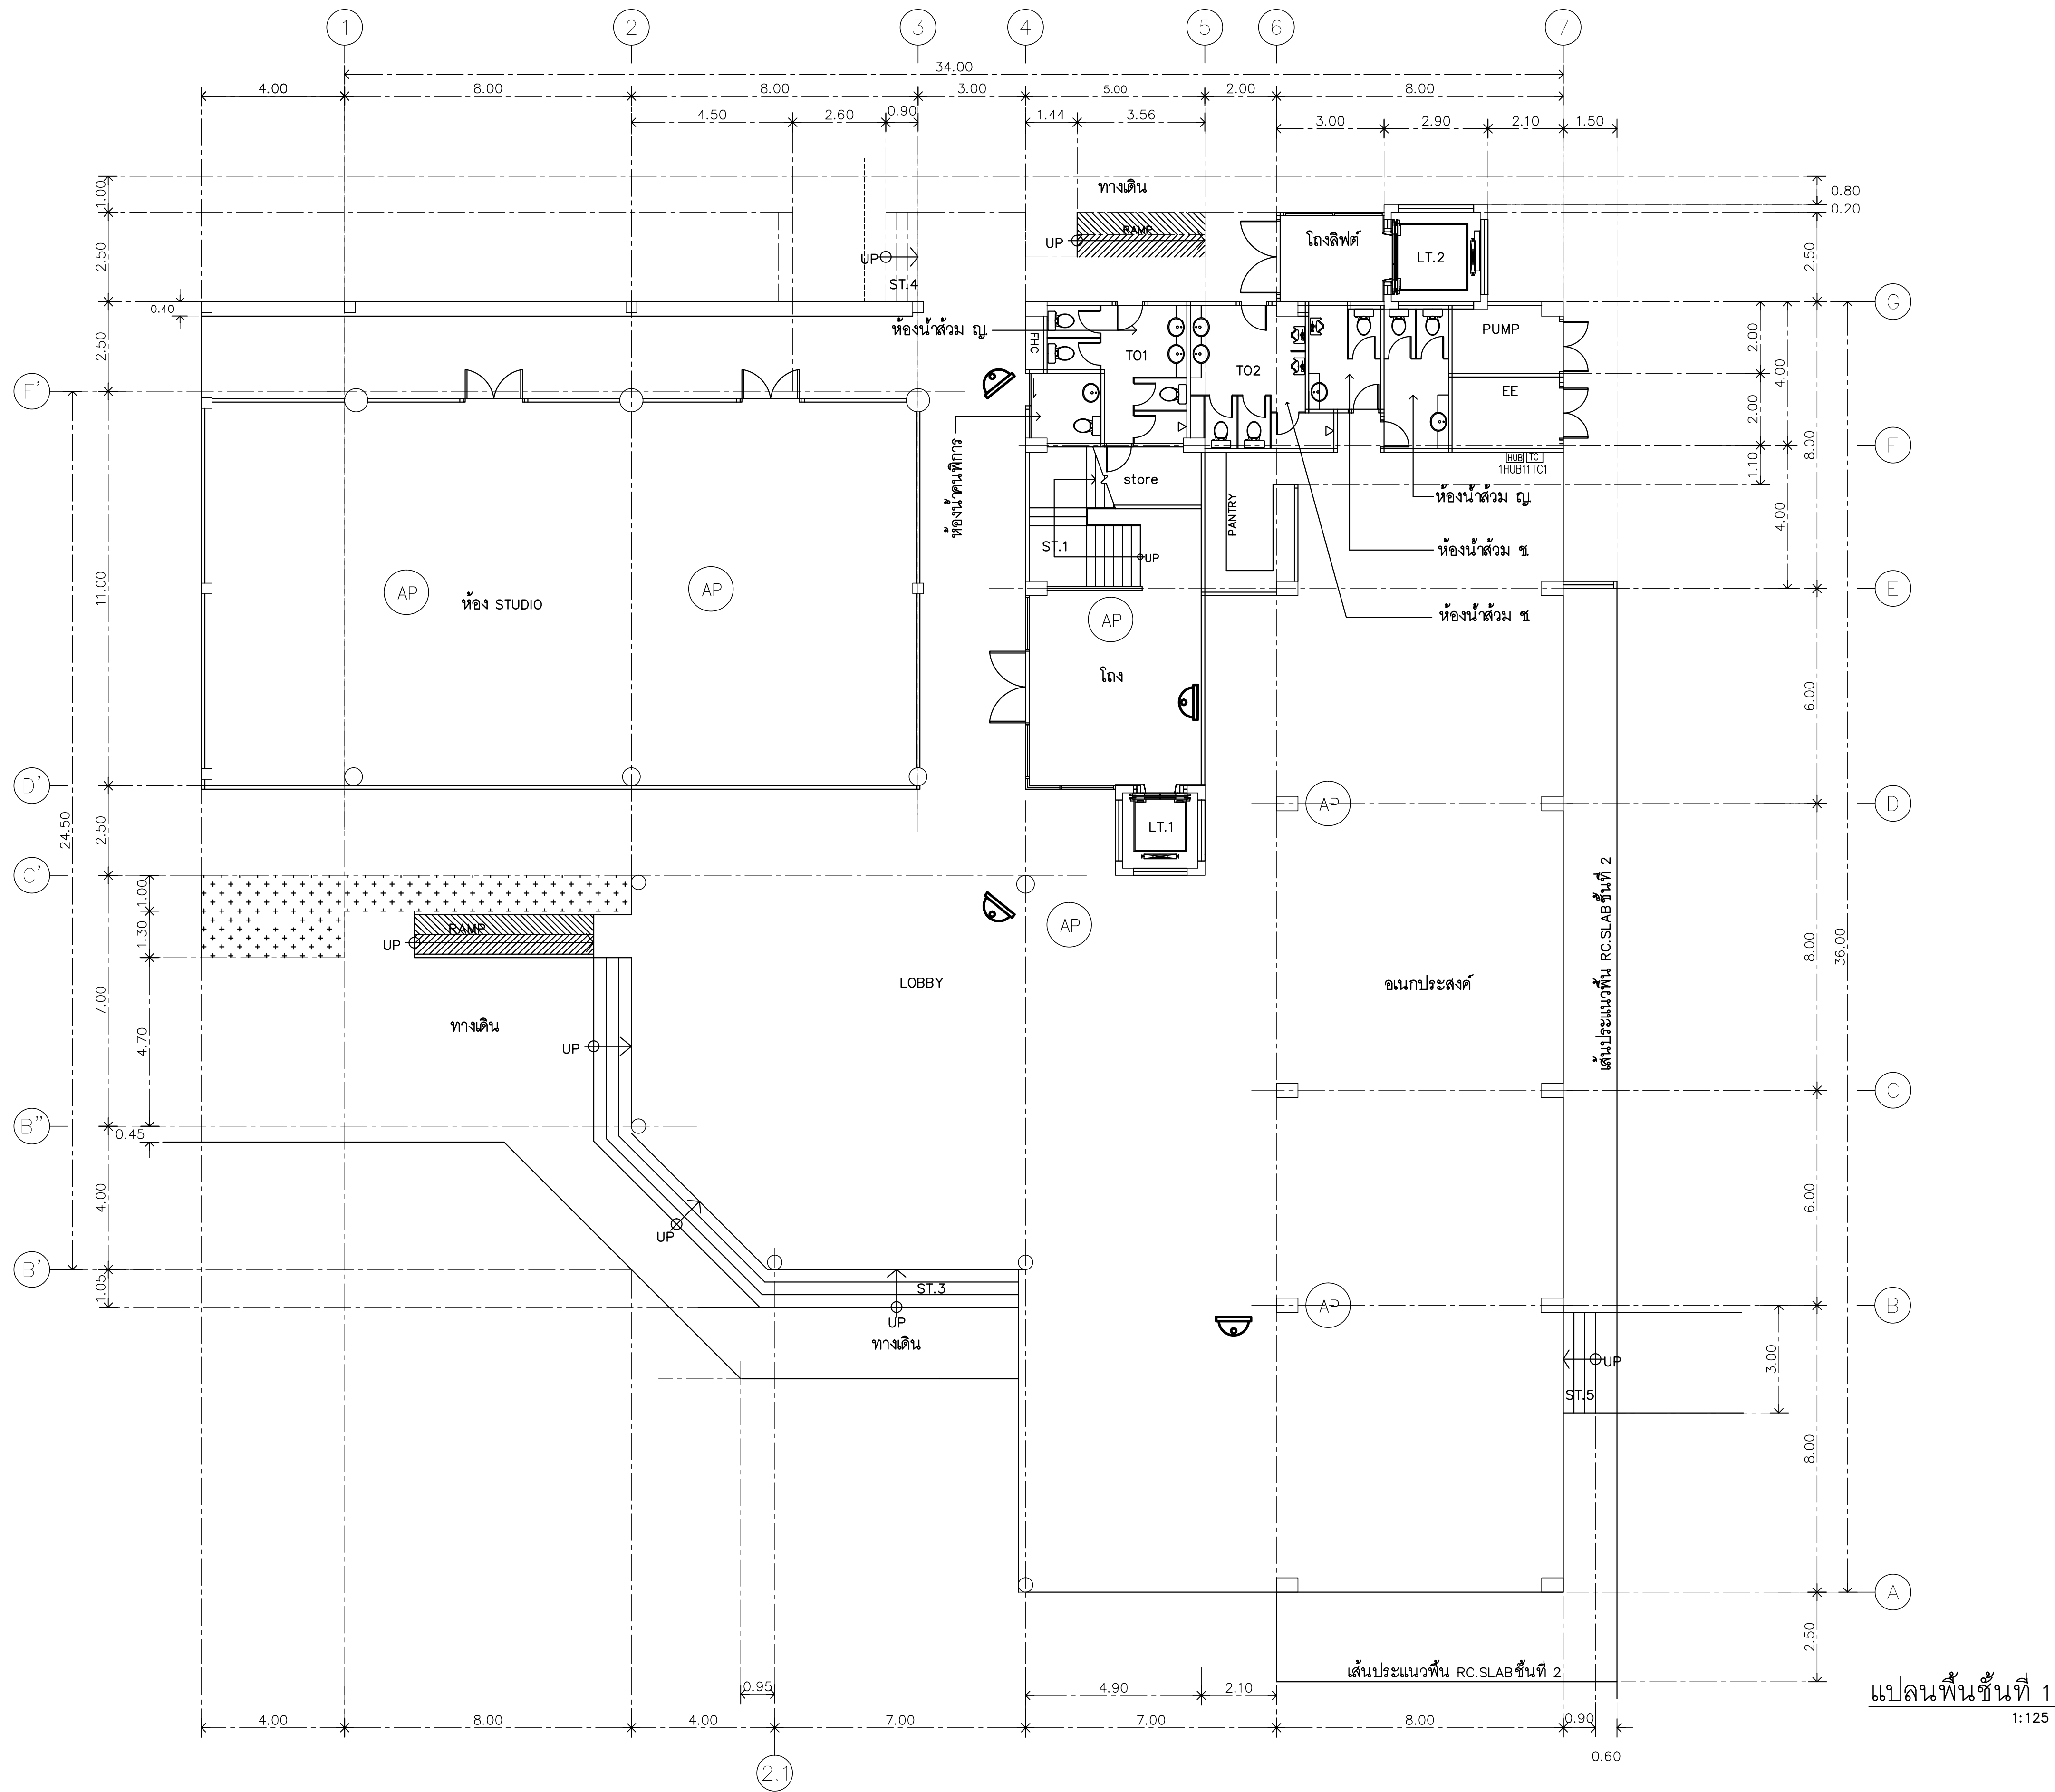

แปลนพื้นที่ 1
1:125



RAJAMANGALA UNIVERSITY OF TECHNOLOGY RATTANAKOSIN
ARCHITECTURE AND ENGINEERING DESIGN BUREAU
96 MOO 3, T.SALAYA
PHUTTHAMONTHON NAKHONPATHOM 73170
Tel. : 02441 6000 E-Mail : www.rmutr.ac.th

PROJECT
อาคารเรียนแบบมัธยมศึกษาทางไกลผ่านดาวเทียม
ตำบลหนองแก อำเภอตัวเก่า จังหวัดปทุมธานี
จำนวน 1 รายการ

OWNER
มหาวิทยาลัยเทคโนโลยีราชมงคลธัญบุรี

SITE LOCATION
มหาวิทยาลัยเทคโนโลยีราชมงคลธัญบุรี
วิทยาเขตวังไกลกังวล

CHANCELLOR
อธิการบดี ศศ. ศิวะ วสุนธราภิวัฒก์

PROJECT ADVISER
รองอธิการบดี อาจารย์สิปปะ ดวงผึ้ง

DIRECTOR OF ARCHITECTURE AND ENGINEERING
ผู้อำนวยการ
สำนักงานออกแบบสถาปัตยกรรมและวิศวกรรม
ศศ.ชวโรทัย จันทนา

ARCHITECT
นายสิปปะ ดวงผึ้ง สสท.2044

STRUCTURE ENGINEER
นายสฤษดิ์ ดวงผึ้ง สย.6489
นายสมดุสิต ดวงผึ้ง สย.7445

SANITARY ENGINEER
นายประสาร บุญเจริญ ภาส.1865

ELECTRICAL ENGINEER
นายเกรียงไกร งามรพผล
สพท. 1682

REVISION


DATE
29.07.2563

DRAWING
NETWORK CCTV
1st FLOOR PLAN

DWG.NO.
EE-C-25

TOTAL
210

REMARK
1. วัสดุที่ใช้ก่อสร้างและอุปกรณ์ ให้ดูจากแบบ
2. ระยะเวลาในการก่อสร้างและระยะเวลา ให้ดูจากแบบ
สถานที่ตั้ง ไม่อยู่ในพื้นที่อันตรายและระยะห่างจากทาง
และอาคารใกล้เคียง

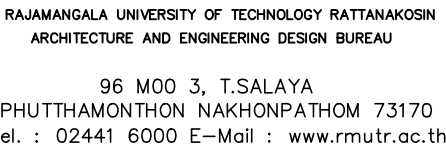

โครงการเฉลิมพระเกียรติการศึกษาทางไกลผ่านดาวเทียม
ตำบลหนองแก อำเภอบัวหิน จังหวัดประจวบคีรีขันธ์
จำนวน 1 รายการ

มหาวิทยาลัยเทคโนโลยีราชมงคลธัญบุรี

มหาวิทยาลัยเทคโนโลยีราชมงคลธัญบุรี
วิทยาเขตวังไกลกังวล

CHANCELLOR
อธิการบดี ผศ. ศิวะ วสุนธราภิวัฒก์

PROJECT ADVISER
รองอธิการบดี อาจารย์ศิลปปะ ดั่งผึ้ง

ผู้อำนวยการสถาปัตยกรรมและวิศวกรรม
ผู้ช่วยกรรมการ
สำนักงานออกแบบสถาปัตยกรรมและวิศวกรรม
ผศ. ขวัญชัย จันทนา

ARCHITECT

นายสิปปะ ดั่งผึ้ง  สสจ 2044

STRUCTURE ENGINEER

นายสำนึก ด่วงผึ้ง สย.6489
นายสมดุลย์ ด่วงผึ้ง สย.7445

SANITARY ENGINEER

นายประสาร บุญเจริญ ภาส.1865,

ELECTRICAL ENGINEER

นายเกรียงไกร ภมรพล
สพก. 1682

REVISION

DATE 29.07.2563


DRAWING

NETWORK CCTV
MEZZANINE PLAN


DWG.NO.	TOTAL
EE-C-26	210

REMARK

ให้ใช้ตัวแสดงที่กำหนดในแบบร่างนั้น ห้ามใช้จากแบบ
ระบอบต่างๆในแบบร่างนี้แต่ยกเว้นที่สถานที่ซึ่ง ให้ปรับให้เข้ากับ
สถานที่ซึ่ง โดยผู้รับจ้างเพื่อเป็นการอนุญาตให้ขาดความรับผิดชอบจากจ้าง
และสถานที่ปฏิบัติงานด้านนี้

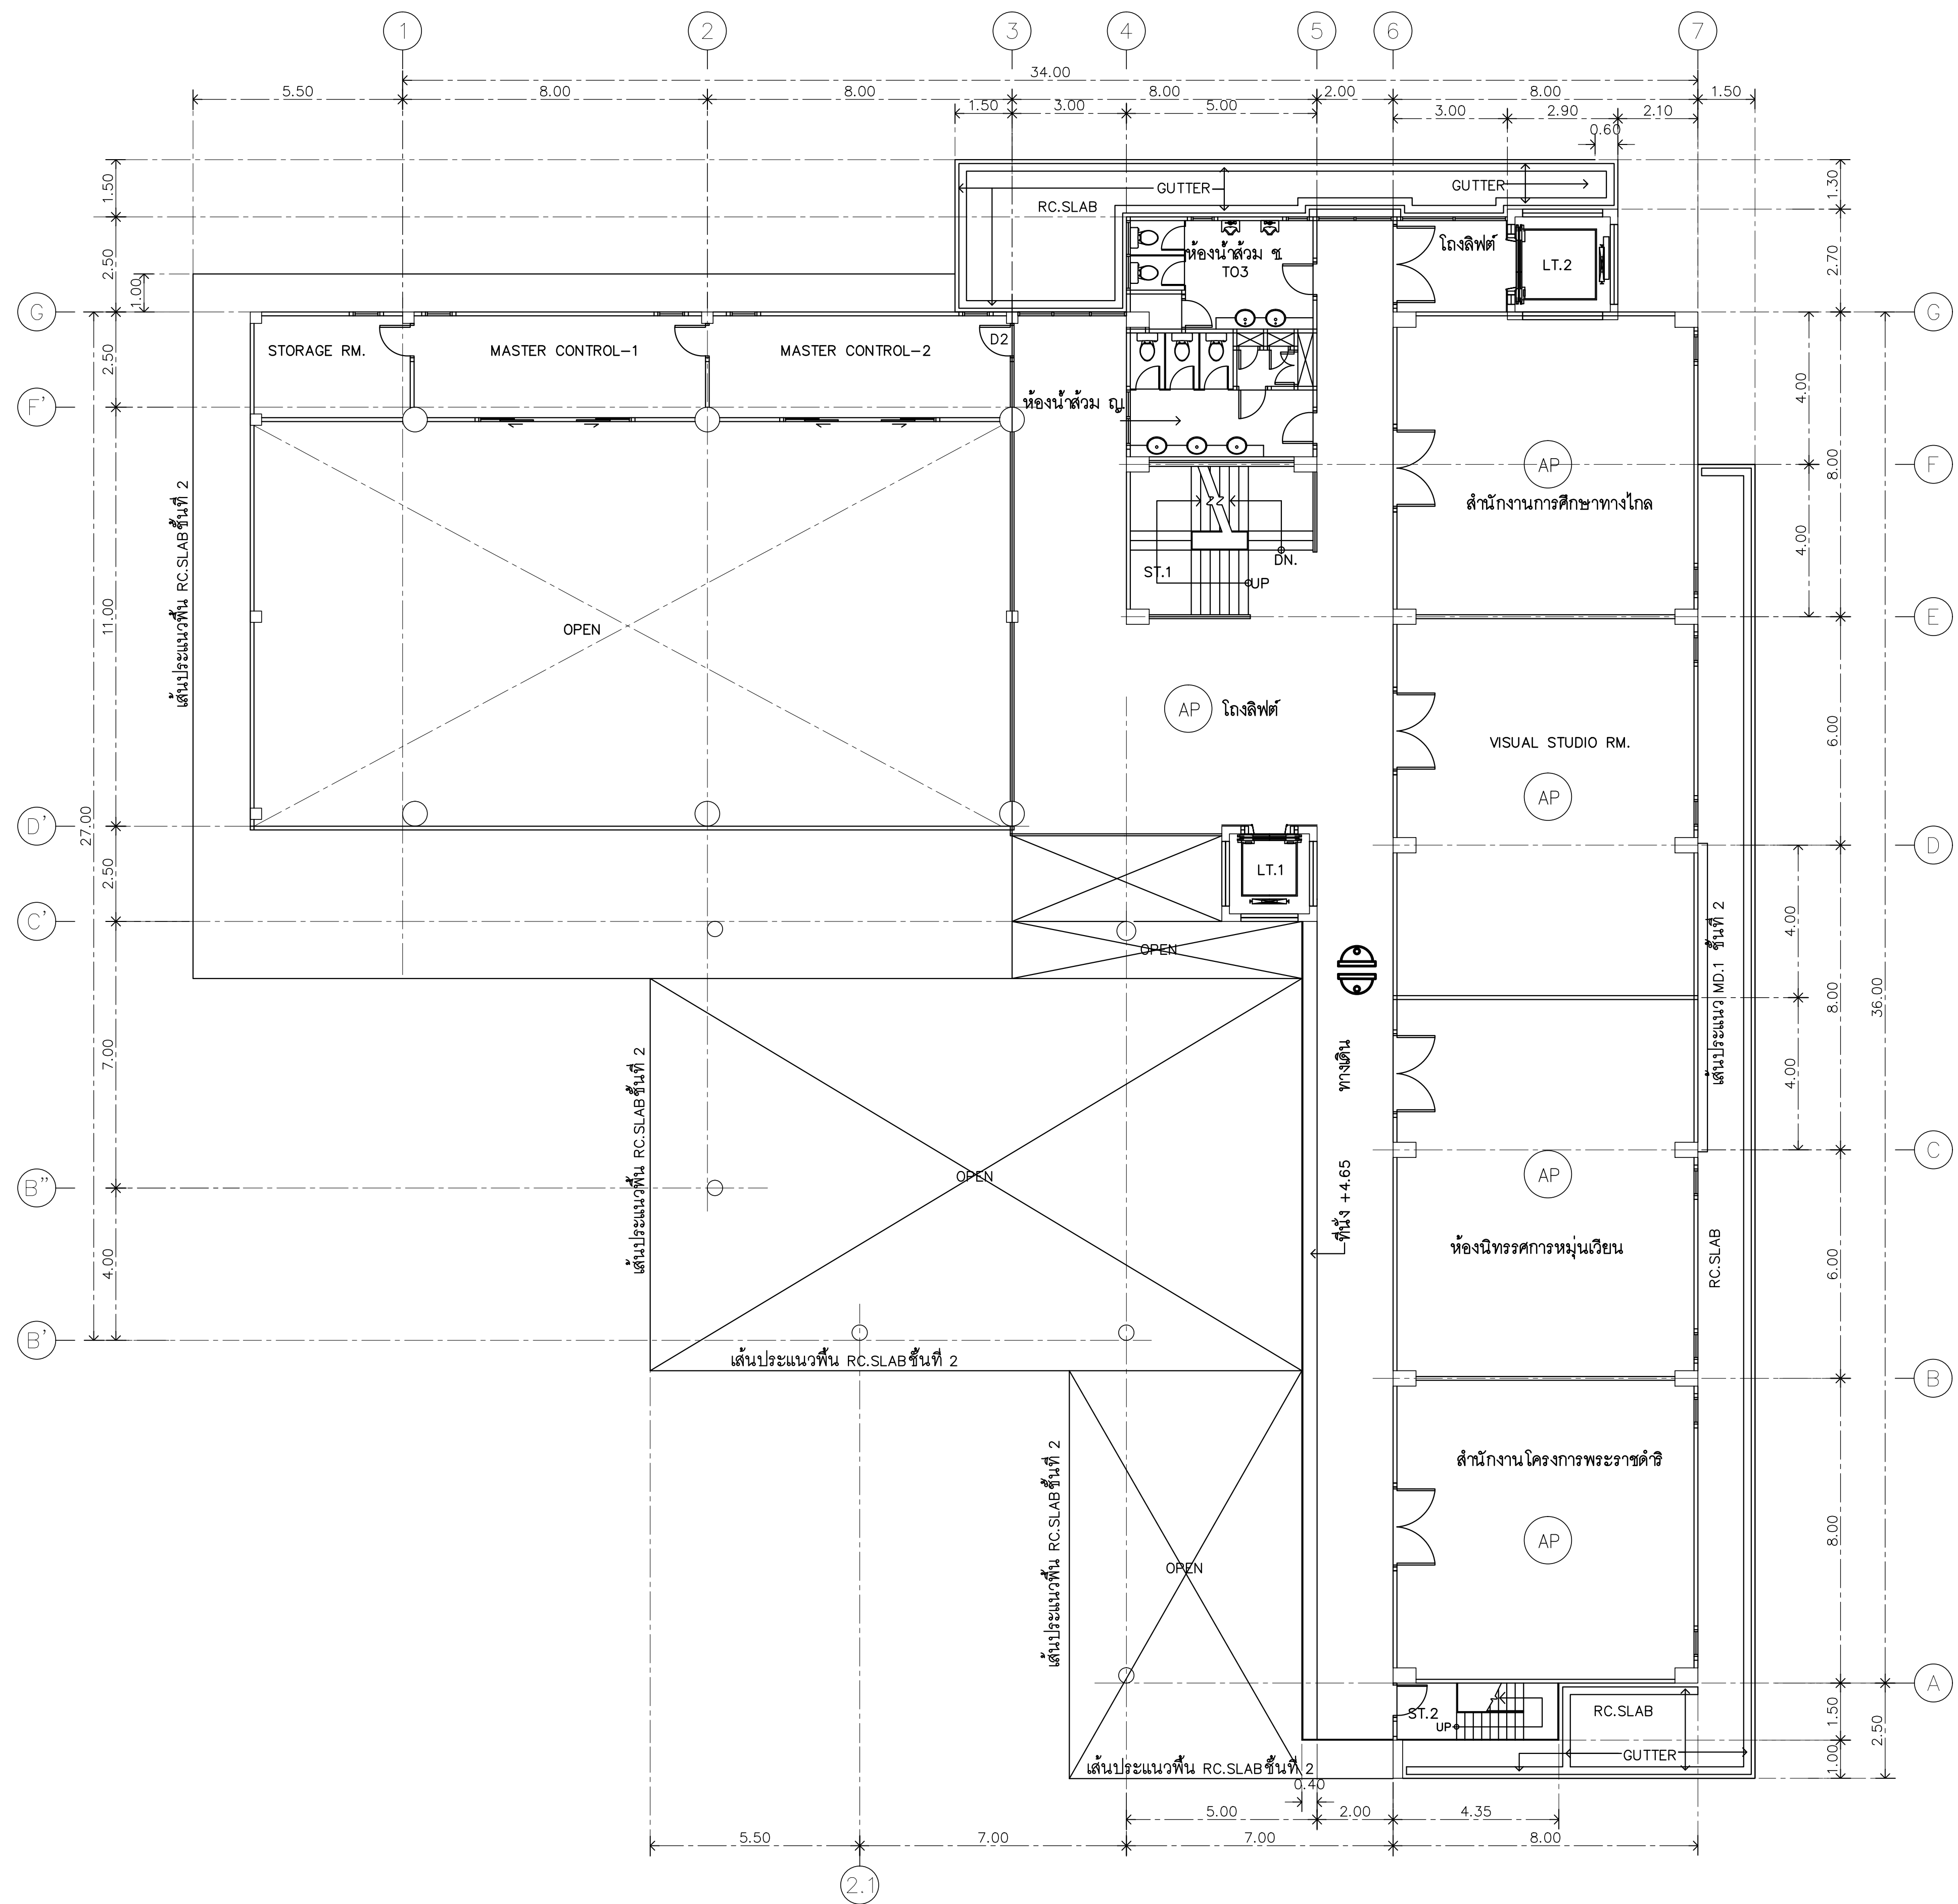

แปลนพื้นลอย

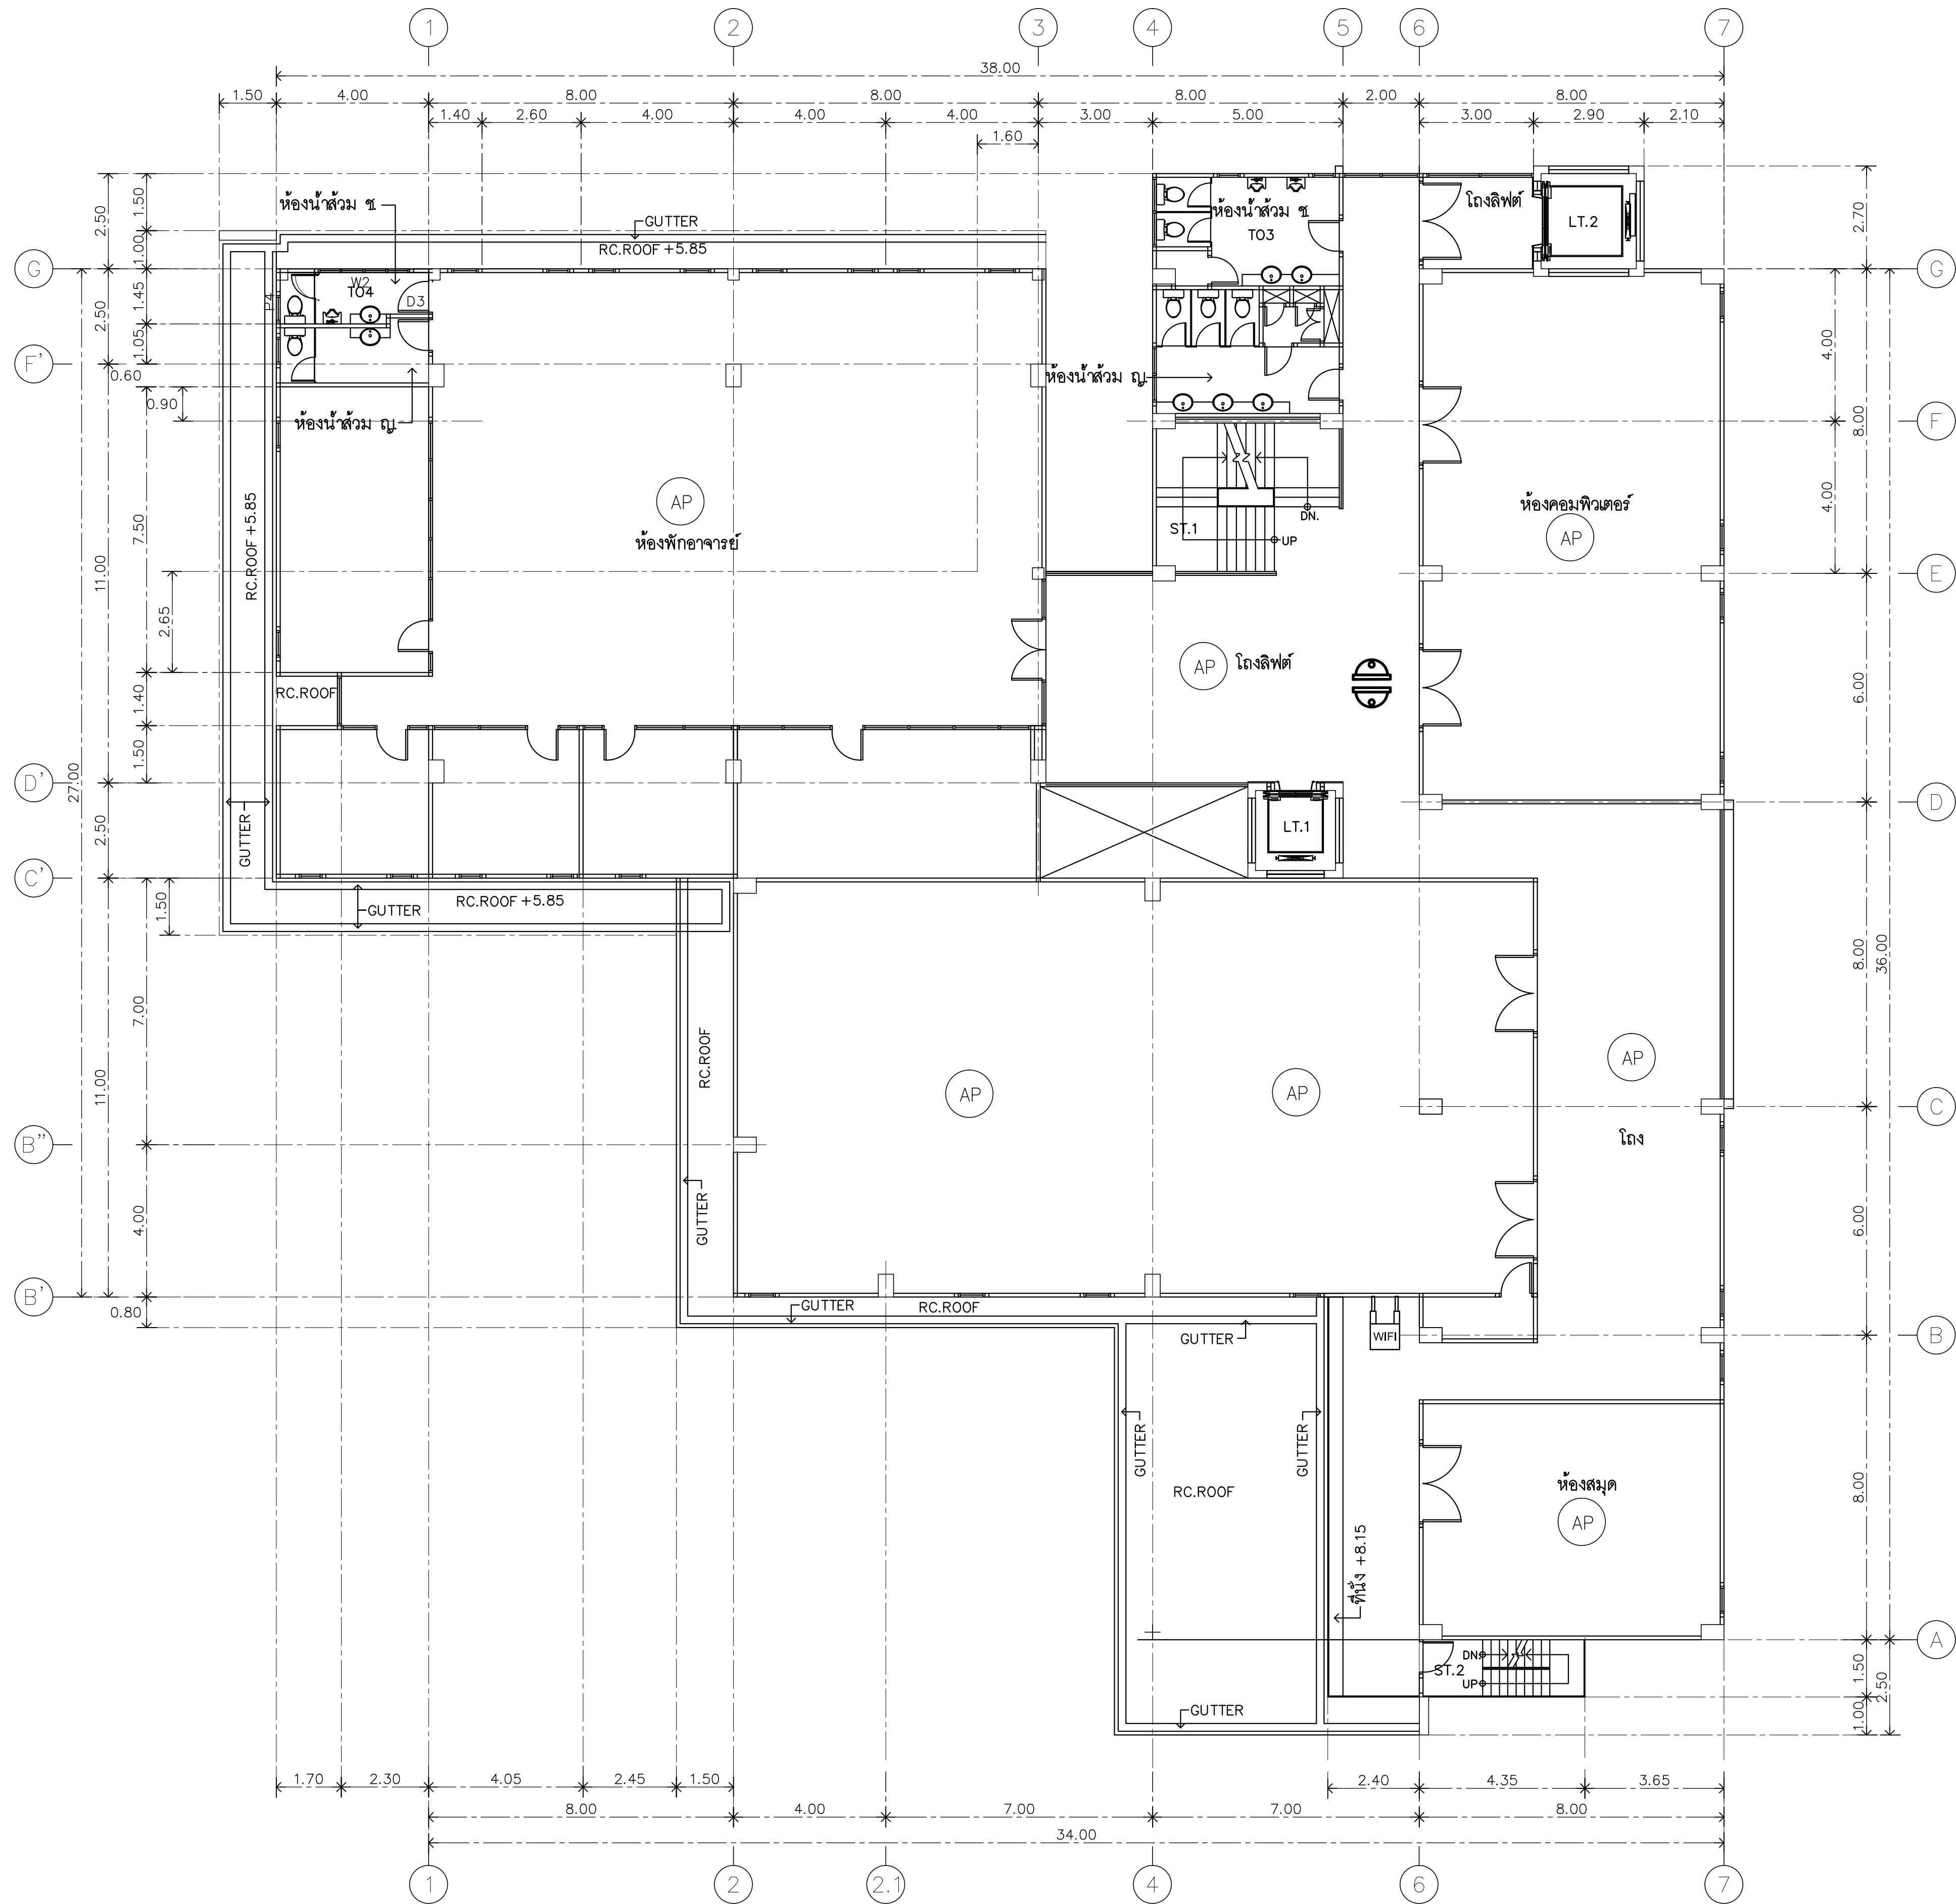

แปลนพื้นที่ 2
1:125



RAJAMANGALA UNIVERSITY OF TECHNOLOGY RATTANAKOSIN
ARCHITECTURE AND ENGINEERING DESIGN BUREAU
96 MOO 3, T.SALAYA
PHUTTHAMONTHON NAKHONPATHOM 73170
Tel. : 02441 6000 E-Mail : www.rmutr.ac.th

PROJECT
อาคารเฉลิมพระเกียรติฯ ศึกษาศาสตร์ทางโบราณคดี
ตำบลหนองนก อำเภอวังน้อย จังหวัดพระนครศรีอยุธยา
จำนวน 1 รายการ

OWNER
มหาวิทยาลัยเทคโนโลยีราชมงคลธัญบุรี

SITE LOCATION
มหาวิทยาลัยเทคโนโลยีราชมงคลธัญบุรี
วิทยาเขตวังไกลกังวล

CHANCELLOR
อธิการบดี ผศ. ศิวะ วสุนธราภิวัฒก์

PROJECT ADVISER
รองอธิการบดี อาจารย์สิปปะ ดั่งผึ้ง

DIRECTOR OF ARCHITECTURE AND ENGINEERING
ผู้อำนวยการ
สำนักงานออกแบบสถาปัตยกรรมและวิศวกรรม
ผศ.ชวัญชัย จันทนา

ARCHITECT
นายสิปปะ ดั่งผึ้ง สสจ.2044

STRUCTURE ENGINEER
นายสฤษดิ์ ดั่งผึ้ง สย.6489
นายสมดุสิต ดั่งผึ้ง สย.7445

SANITARY ENGINEER
นายประสาร บุญเจริญ ภาส.1865

ELECTRICAL ENGINEER
นายเกรียงไกร งามรพล
สพก. 1682

REVISION


DATE
29.07.2563

DRAWING
NETWORK CCTV
2nd FLOOR PLAN

DWG.NO.
EE-C-27

TOTAL
210

REMARK
1. วัสดุที่ใช้ก่อสร้างและงานอื่น ๆ ให้ดูจากแบบ
2. รายละเอียดและรายการอื่น ๆ ให้ดูจากแบบ
สถานที่ตั้ง : ในพื้นที่ที่ดินของมหาวิทยาลัยเทคโนโลยีราชมงคลธัญบุรี
และตามปกติของงาน

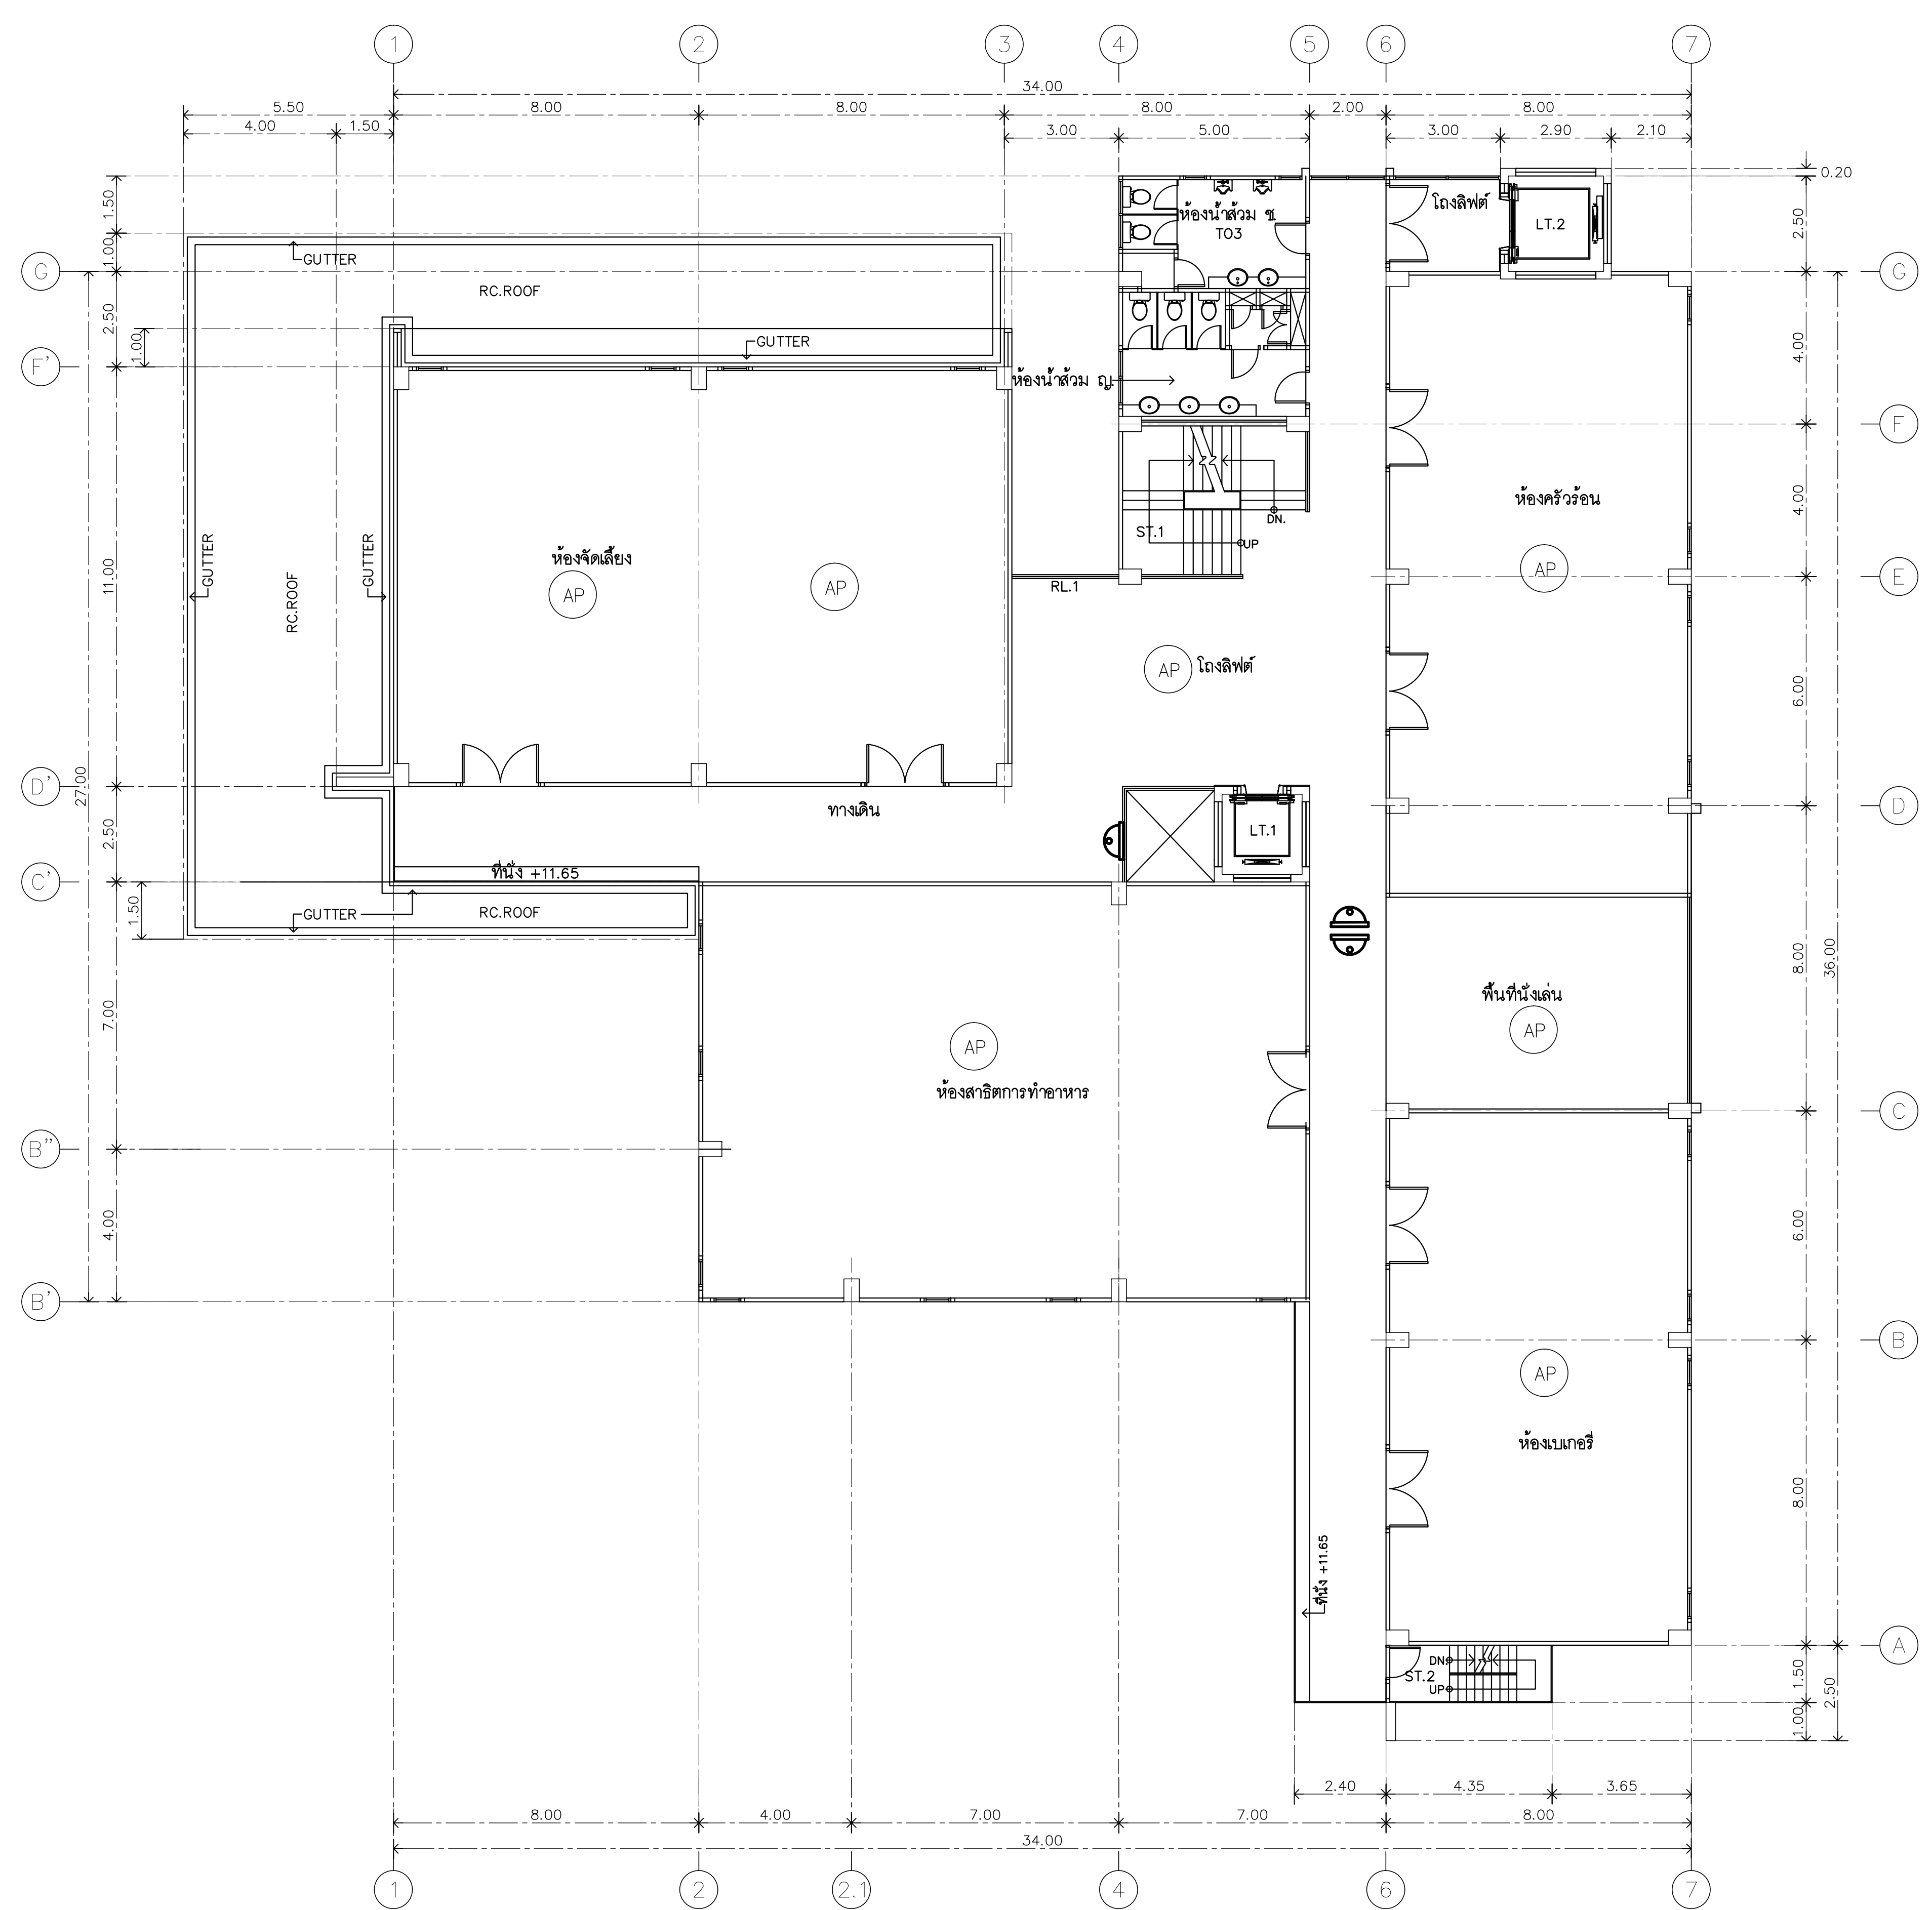


แปลนพื้นที่ 3
1:125



RAJAMANGALA UNIVERSITY OF TECHNOLOGY RATTANAKOSIN
ARCHITECTURE AND ENGINEERING DESIGN BUREAU
96 MOO 3, T.SALAYA
PHUTTHAMONTHON NAKHONPATHOM 73170
Tel. : 02441 6000 E-Mail : www.rmutr.ac.th

PROJECT อาคารเรียนแบบยกรวมอาคารทางโบราณคดี ตำบลหนองนก อำเภอวังน้อย จังหวัดพระนครศรีอยุธยา จำนวน 1 รายการ	
OWNER มหาวิทยาลัยเทคโนโลยีราชมงคลธัญบุรี	
SITE LOCATION มหาวิทยาลัยเทคโนโลยีราชมงคลธัญบุรี วิทยาเขตวังไกลกังวล	
CHANCELLOR อธิการบดี ผศ. ศิวะ วสุนธราภิวัฒก์	
PROJECT ADVISER รองอธิการบดี อาจารย์สิปปะ ดั่งมั่ง	
DIRECTOR OF ARCHITECTURE AND ENGINEERING ผู้อำนวยการ สำนักงานออกแบบสถาปัตยกรรมและวิศวกรรม ผศ.ชวัญชัย จันทนา	
ARCHITECT นายสิปปะ ดั่งมั่ง สสท.2044	
STRUCTURE ENGINEER นายสฤษดิ์ ดั่งมั่ง สย.6489 นายสมดุสิต ดั่งมั่ง สย.7445	
SANITARY ENGINEER นายประสาร บุญเจริญ ภาส.1865	
ELECTRICAL ENGINEER นายเกรียงไกร ภมรพล สพท. 1682	
REVISION	
DATE 29.07.2563	
DRAWING NETWORK CCTV 3rd FLOOR PLAN	
DWG.NO. EE-C-28	TOTAL 210
REMARK 1. วัสดุที่ใช้ก่อสร้างเป็นแบบมาตรฐาน 2. รายละเอียดการก่อสร้างตามแบบสถาปัตย์ และตามแบบวิศวกรรม	

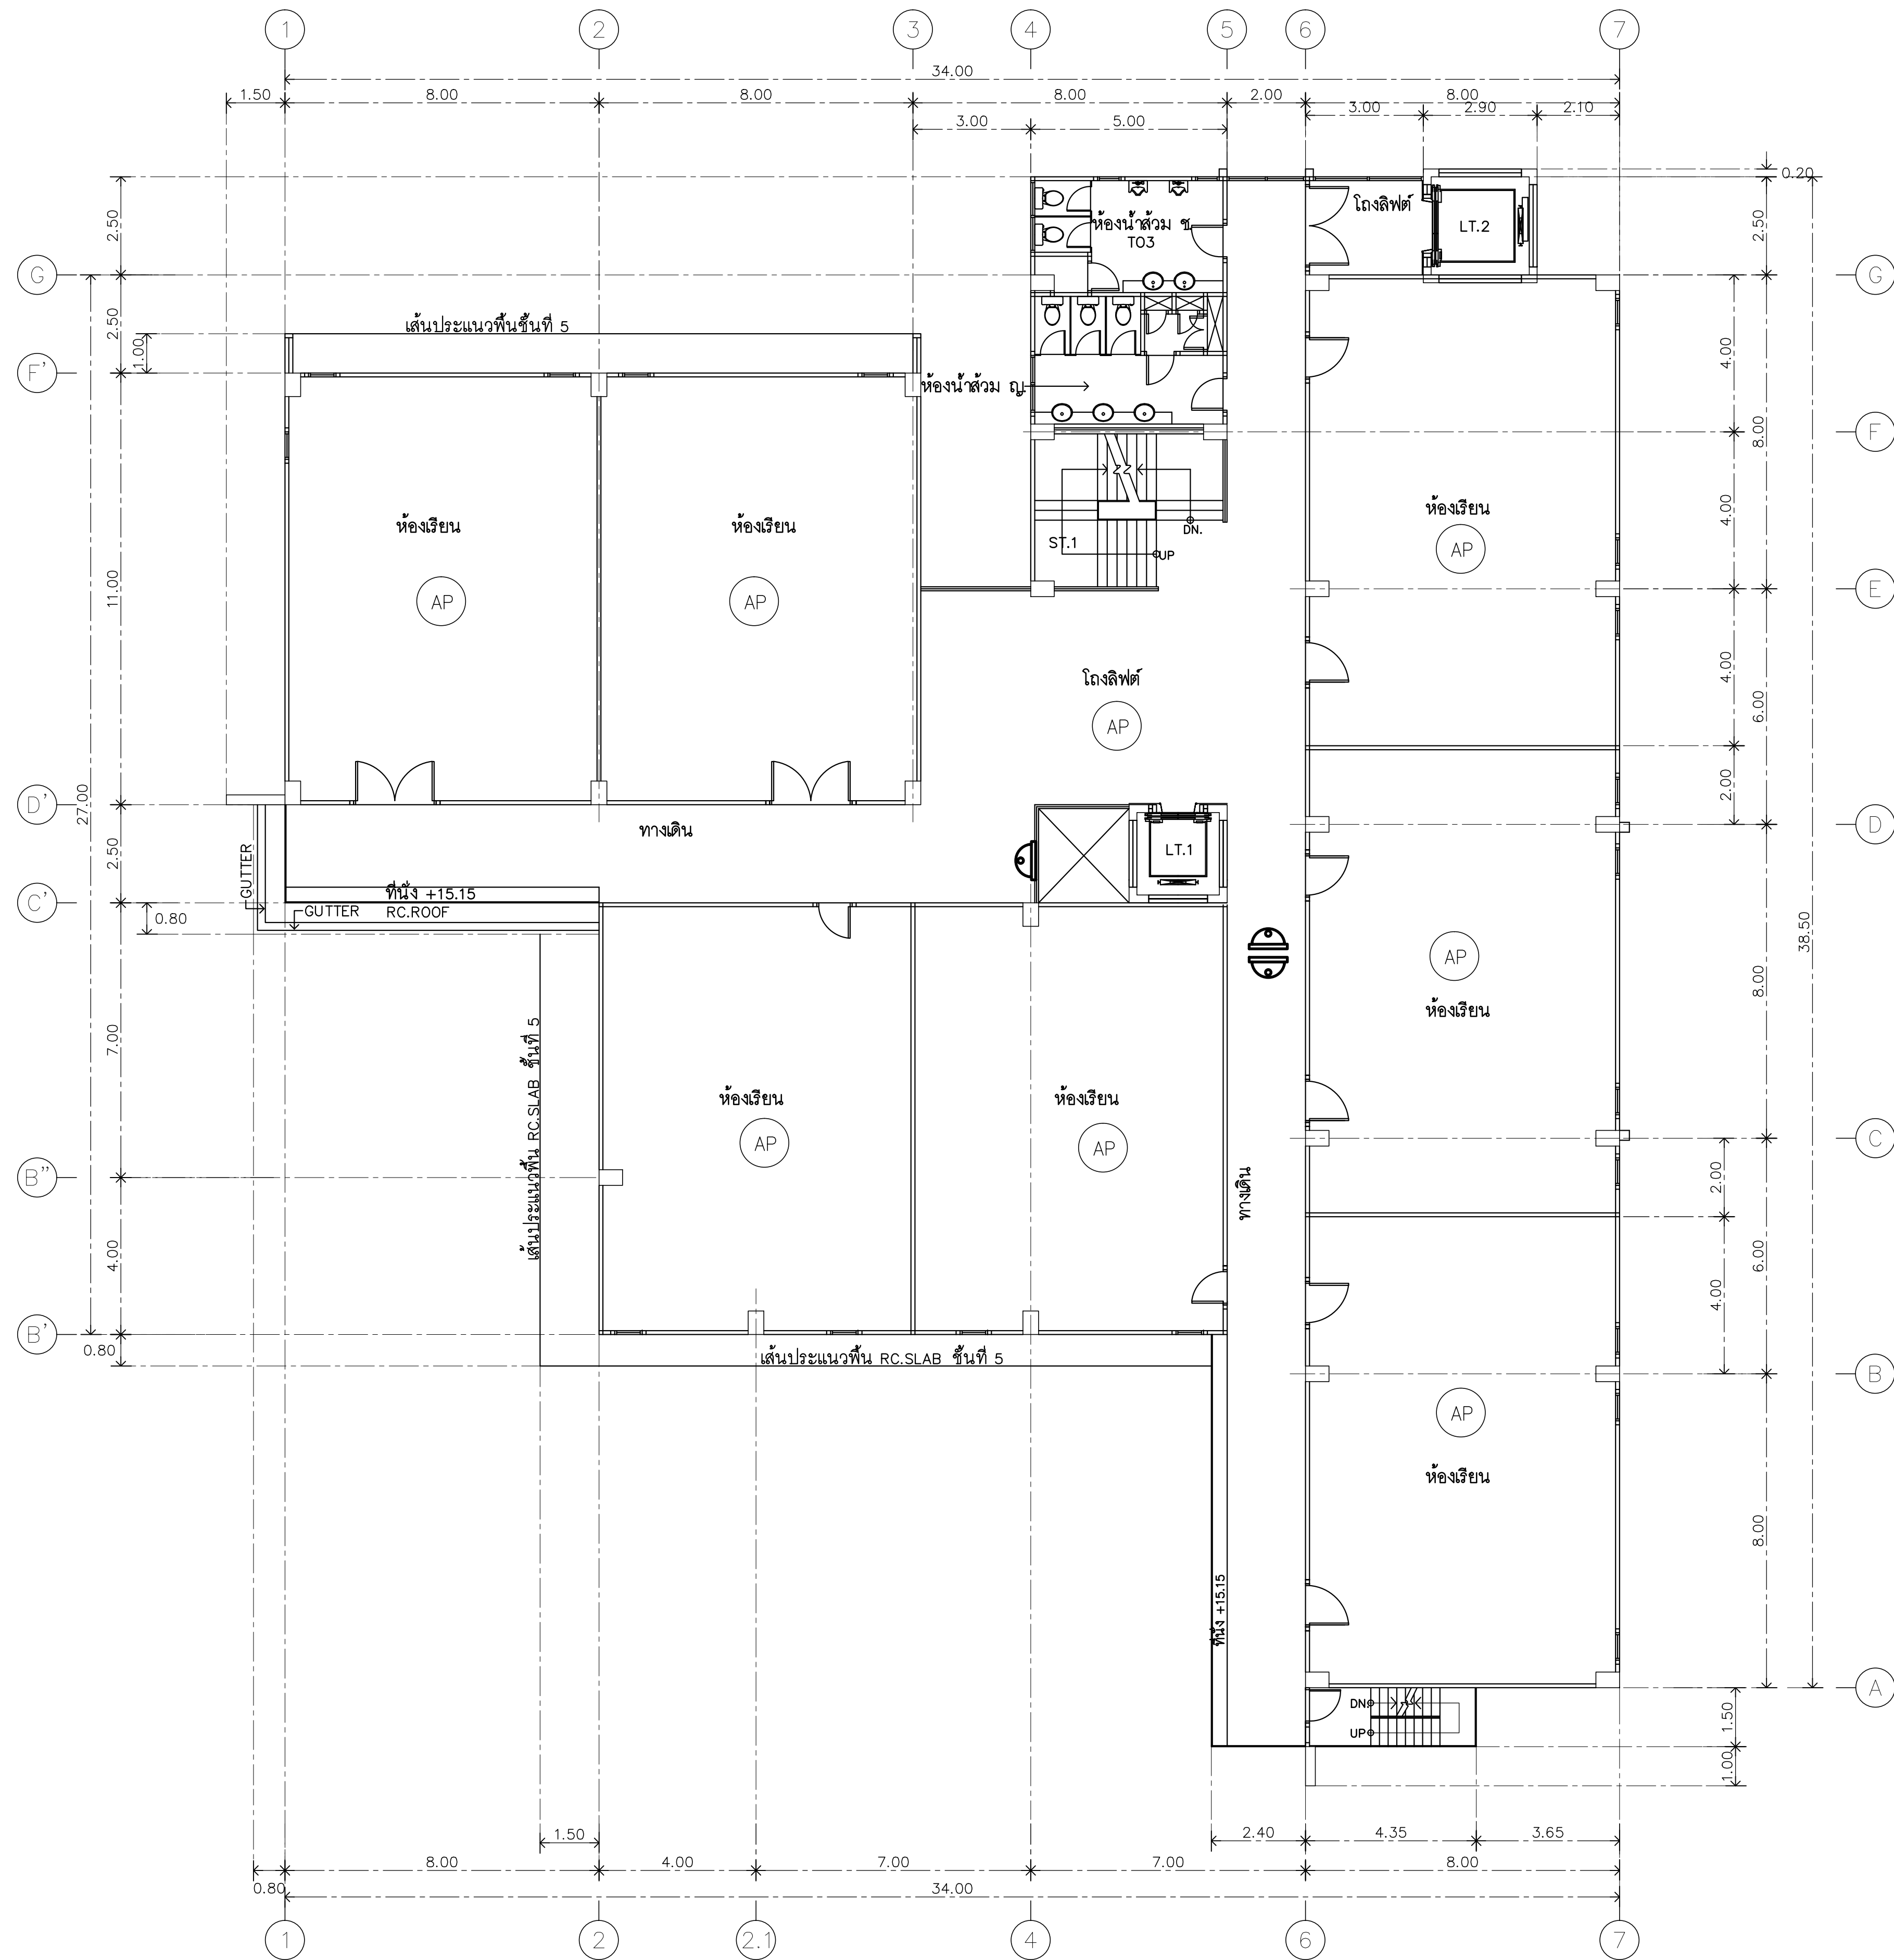

แปลนพื้นที่ 4
1:125



RAJAMANGALA UNIVERSITY OF TECHNOLOGY RATTANAKOSIN
ARCHITECTURE AND ENGINEERING DESIGN BUREAU
96 MOO 3, T.SALAYA
PHUTTHAMONTHON NAKHONPATHOM 73170
Tel. : 02441 6000 E-Mail : www.rmutr.ac.th

PROJECT
อาคารเรียนแบบยี่สิบการศึกษาทางไกลผ่านดาวเทียม
ตำบลหนองนก อำเภอดงขี้เหล็ก จังหวัดปทุมธานี
จำนวน 1 รายการ

OWNER
มหาวิทยาลัยเทคโนโลยีราชมงคลธัญบุรี

SITE LOCATION
มหาวิทยาลัยเทคโนโลยีราชมงคลธัญบุรี
วิทยาเขตวังไกลกังวล

CHANCELLOR
อธิการบดี ผศ. ศิวะ วสุนธราภิวัฒก์

PROJECT ADVISER
รองอธิการบดี อาจารย์สิปปะ ดั่งผึ้ง

DIRECTOR OF ARCHITECTURE AND ENGINEERING
ผู้อำนวยการ
สำนักงานออกแบบสถาปัตยกรรมและวิศวกรรม
ผศ.ชวัญชัย จันทนา

ARCHITECT
นายสิปปะ ดั่งผึ้ง สสค.2044

STRUCTURE ENGINEER
นายสัชฌันท์ ดั่งผึ้ง สย.6489
นายสมดุลย์ ดั่งผึ้ง สย.7445

SANITARY ENGINEER
นายประสาร บุญเจริญ ภาส.1865

ELECTRICAL ENGINEER
นายเกรียงไกร ภมรพล
สพท. 1682


REVISION

DATE
29.07.2563

DRAWING
NETWORK CCTV
4th FLOOR PLAN

DWG.NO.
EE-C-29
TOTAL
210

REMARK
1. วัสดุและราคาที่ใช้คำนวณและกำหนดขึ้น จากใบคำนวณ
2. ระยะเวลาในการก่อสร้างและกำหนดขึ้น จากใบคำนวณ
สถานที่ตั้ง ในพื้นที่ที่ดินของมหาวิทยาลัยเทคโนโลยีราชมงคลธัญบุรี
และสถาปัตย์ก่อนดำเนินการ

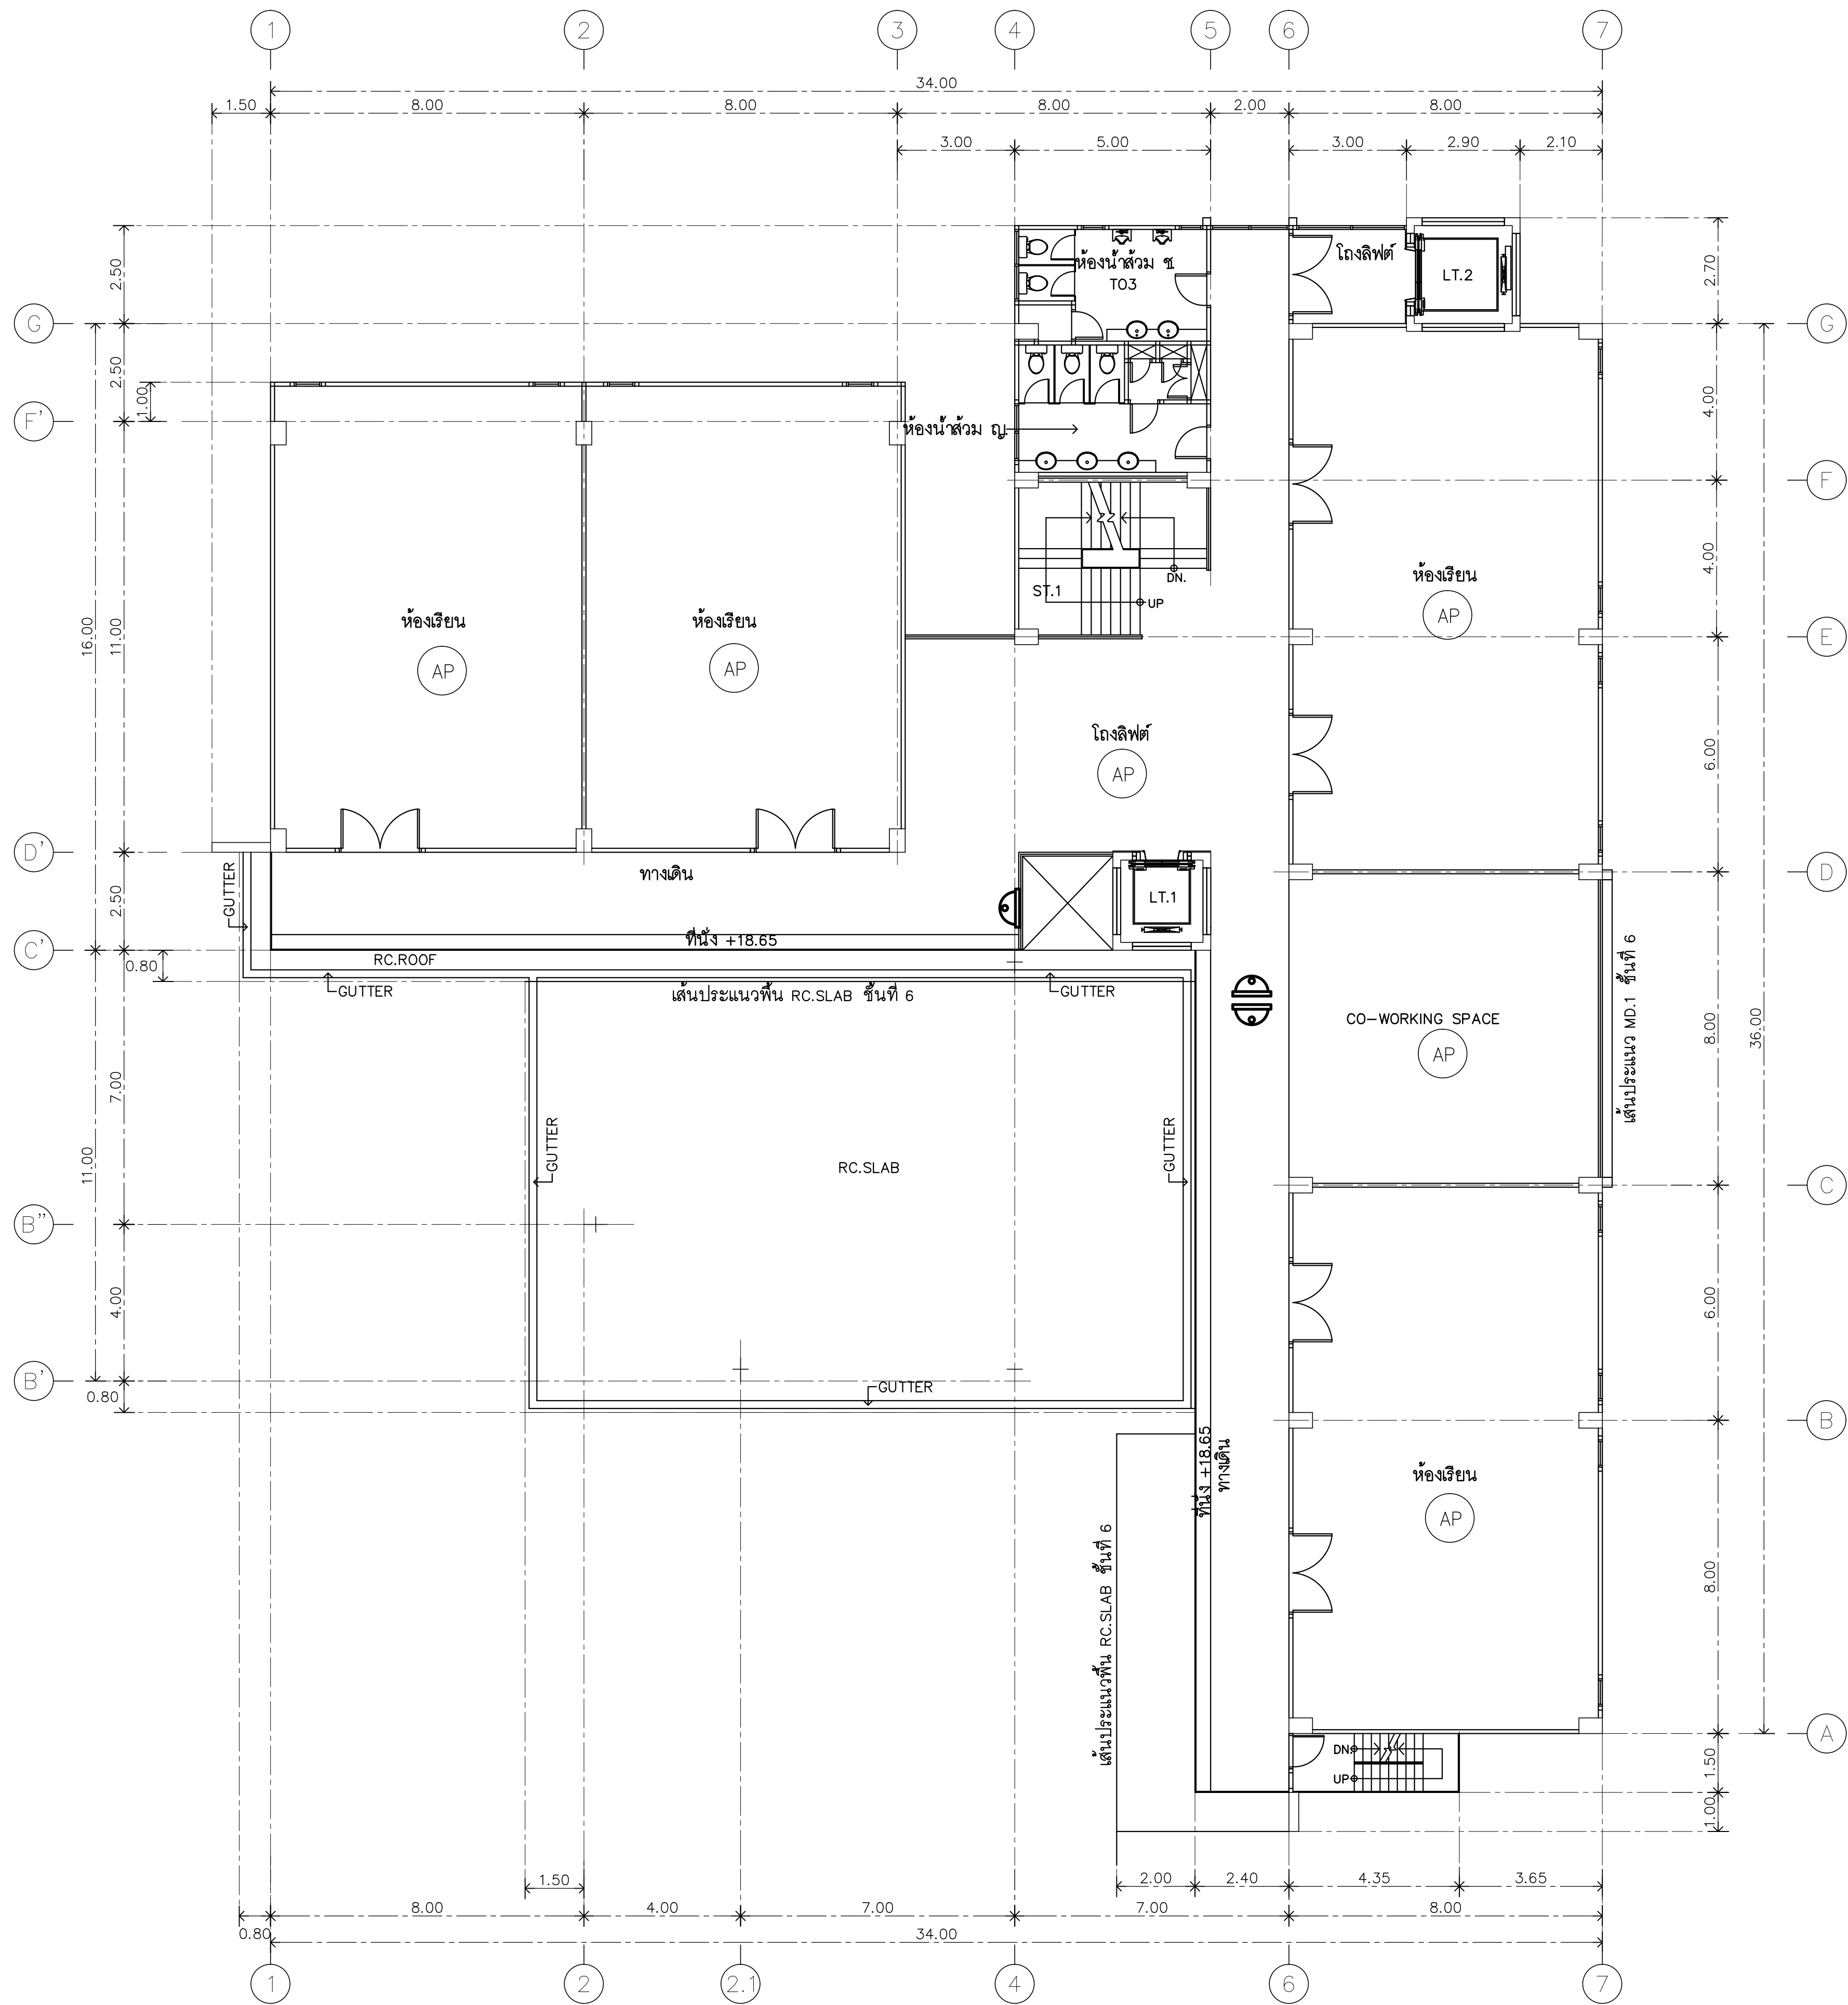

แปลนพื้นที่ 5
1:125



RAJAMANGALA UNIVERSITY OF TECHNOLOGY RATTANAKOSIN
ARCHITECTURE AND ENGINEERING DESIGN BUREAU
96 MOO 3, T.SALAYA
PHUTTHAMONTHON NAKHONPATHOM 73170
Tel. : 02441 6000 E-Mail : www.rmutr.ac.th

PROJECT
อาคารเฉลิมพระเกียรติพระบาทสมเด็จพระเจ้าอยู่หัว
อานันทมหิดล จันทบุรี จังหวัดจันทบุรี
จำนวน 1 รายการ

OWNER
มหาวิทยาลัยเทคโนโลยีราชมงคลธัญบุรี

SITE LOCATION
มหาวิทยาลัยเทคโนโลยีราชมงคลธัญบุรี
วิทยาเขตวังไกลกังวล

CHANCELLOR
อธิการบดี ผศ. ศิวะ วสุนธราภิวัฒก์

PROJECT ADVISER
รองอธิการบดี อาจารย์สิปปะ ดั่งผึ้ง

DIRECTOR OF ARCHITECTURE AND ENGINEERING
ผู้อำนวยการ
สำนักงานออกแบบสถาปัตยกรรมและวิศวกรรม
ผศ.ชวัญชัย จันทนา

ARCHITECT
นายสิปปะ ดั่งผึ้ง สสท.2044

STRUCTURE ENGINEER
นายสฤษดิ์ ดั่งผึ้ง สย.6489
นายสมดุสิต ดั่งผึ้ง สย.7445

SANITARY ENGINEER
นายประสาร บุญเจริญ ภาส.1865

ELECTRICAL ENGINEER
นายเกรียงไกร ธรรมพล
สพท. 1682

REVISION


DATE
29.07.2563

DRAWING
NETWORK CCTV
5th FLOOR PLAN

DWG.NO.
EE-C-30

TOTAL
210

REMARK
1. วัสดุที่ใช้ก่อสร้างอาคารเป็นแบบมาตรฐาน
2. รายละเอียดการก่อสร้างอาคารเป็นแบบมาตรฐาน
3. วัสดุที่ใช้ก่อสร้างอาคารเป็นแบบมาตรฐาน
และตามปกติของงานก่อสร้าง

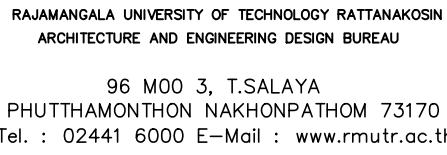

PROJECT
อาคารเฉลิมพระเกียรติการศึกษาทางไกลผ่านดาวเทียม
ตำบลหนองแก อำเภอหัวหิน จังหวัดประจวบคีรีขันธ์
จำนวน 1 รายการ

OWNER

มหาวิทยาลัยเทคโนโลยีราชมงคลธัญบุรี

SITE LOCATION

มหาวิทยาลัยเทคโนโลยีราชมงคลธัญบุรี
วิทยาเขตวังน้ำขาว

CHANCELLOR
อธิการบดี ศส. ศิวะ วสุนธราภิวัฒก์

PROJECT ADVISER
รองอธิการบดี อาจารย์ศิลปปะ ดั่งผึ้ง

DIRECTOR OF ARCHITECTURE AND ENGINEERING
ผู้อำนวยการ
สำนักงานออกแบบสถาปัตยกรรมและวิศวกรรม
ผศ. ทวีชัย จันทนา

ARCHITECT

นายสถาปณะ ดวงมิ่ง สสท 2044

STRUCTURE ENGINEER

นายสายัณห์ ดั่งผั่ง สย.6489

นายสมดุลย์ ดั่งผั่ง สย.7445

SANITARY ENGINEER

นายประสาร บุญเจริญ ภาส.1865



ELECTRICAL ENGINEER

นายเกรียงไกร ภมรพล
สฟก. 1682

REVISION

DATE 29.07.2563

DRAWING

NETWORK CCTV
6th FLOOR PLAN

DWG.NO.	TOTAL
EE-C-31	210

REMARK

1.ให้ใช้ตัวอักษรที่กำหนดในแบบร่างนั้น ห้ามัดจากแบบ

2.ระยะต่างๆในแบบร่างต้องสัมพันธ์กับสถานที่จริง ให้ปรับให้เข้ากัน

สถานที่จริง โดยวิธีนำพิกัดเข้ากับกรอบมีฉากตามแถวบรรทัดจากจุด

และสถาปนิกเขียนตัวอักษร

ระบบโทรทัศน์วงจรปิด (CCTV System)	
1. ความต้องการทั่วไป	
ผู้รับจ้างต้องรับผิดชอบในการจัดหาอุปกรณ์ระบบโทรทัศน์วงจรปิดและอื่น ๆ ตามรายละเอียดที่แสดงไว้ในรายการประกอบแบบและแบบรายละเอียดการก่อสร้าง	
1.1 ระบบโทรทัศน์วงจรปิดต้องเป็นระบบภาพสี ชนิด รูปแบบและจำนวนกล้องจับภาพให้เป็นไปตามกำหนดในแบบ โดยที่อุปกรณ์ประกอบต่าง ๆ สำหรับระบบต้องมีความเหมาะสมกับจำนวนของกล้องจับภาพ	
1.2 กล้องวงจรปิดทุกตัวจะต้องกำหนด หมายเลขกล้อง ให้สอดคล้องกับจำนวนกล้อง และขึ้นที่ติดตั้ง ด้วย Label ที่ติดไว้ที่ด้านข้างหรือ ฐานของกล้อง	
2. ข้อกำหนดทางเทคนิค	
ในกรณีนี้แบบได้กำหนดรูปแบบของอุปกรณ์ในระบบไว้ให้อุปกรณ์เหล่านั้นมีคุณสมบัติทางเทคนิคอย่างน้อยตามกำหนดต่อไปนี้	
2.1 กล้องวงจรปิดแบบ IP Dome Camera ความละเอียดภาพไม่น้อยกว่า 2.0 Mega Pixels	
2.1.1 มีค่าความละเอียดภาพไม่น้อยกว่า 2 MP (1920 (H) x 1080 (V)	
2.1.2 มีอุปกรณ์รับภาพ (Sensor) ขนาดไม่เล็กกว่า 1/2.8"แบบ Progressive Scan (CMOS) หรือดีกว่า	
2.1.3 มีอัตราการแสดงภาพ (Frame Rate) สูงสุดไม่น้อยกว่า 30 fps ที่ความละเอียดสูงสุดหรือดีกว่า	
2.1.4 มีเลนส์ชนิดปรับได้แบบVarifocal 3 – 9 mm. F1.3 ชนิด P-Iris สำหรับปรับช่องรับแสงอัตโนมัติ และสามารถโฟกัสภาพและซูมเลนส์ผ่านทางซอฟต์แวร์ โดยไม่ต้องป็นขึ้นไปปรับเลนส์บนตัวกล้องวงจรปิด	
2.1.5 รองรับระบบการบีบอัดวิดีโอ (Video Compression) แบบ H.264 และ Motion JPEG หรือดีกว่า	
2.1.6 สามารถทำงานในโหมดสีที่ปริมาณแสงสว่างอย่างน้อย 0.04 Lux (F1.3)และในโหมดขาวดำที่ปริมาณแสงสว่างอย่างน้อย 0.0Lux (F1.3) With IRหรือดีกว่า	
2.1.7 มีเทคโนโลยีอินฟราเรด (IR) ระยะสูงสุดที่ 10 เมตร	
2.1.8 มีค่าอัตราส่วนสัญญาณภาพต่อสัญญาณรบกวน (Dynamic Range) ไม่น้อยกว่า 67 dB หรือดีกว่า	
2.1.9 มีความเร็วชัตเตอร์ (Electronic Shutter Control) 1/6 – 1/8,000 หรือดีกว่า	
2.1.10 มีระบบ Motion Detection ในตัวกล้อง	
2.1.11 มีช่องเชื่อมต่อสัญญาณเครือข่าย 100 BASE–TX Ethernet ด้วยการเชื่อมต่อแบบ RJ45 จำนวน 1 ช่องเป็นอย่างน้อย	
2.1.12 มีช่องเชื่อมต่อ Alarm Input/Output บนตัวกล้อง	
2.1.13 ต้องรองรับ Onvif compliant	
2.1.14 ใช้งานได้กับแหล่งจ่ายไฟตรง 12 VDC, 24 VAC หรือPoE: IEEE802.3 af Class 3 compliant หรือดีกว่า	
2.1.15 สามารถใช้งานได้ดีช่วงอุณหภูมิใช้งานที่ –40ถึง +55 องศาเซลเซียสหรือดีกว่า	
2.1.16 ต้องได้รับมาตรฐาน CE, UL, CSA และ FCC Part 15 Subpart B Class B Impact Rating เป็นอย่างน้อย	
2.1.17 สามารถรองรับ Protocols ตามรายการดังนี้ IPv4, HTTP, HTTPS, SOAP, DNS, NTP, RTSP, RTCP, RTP, TCP,UDP,IGMP, ICMP, DHCP, Zeroconf, ARPเป็นอย่างน้อย	
2.1.18 สามารถรองรับมาตรฐานความปลอดภัย (Security) Password protection, HTTPS encryption, digest authentication, WS authentication, user access log เป็นอย่างน้อย	
2.2 กล้องวงจรปิดแบบ IP Bullet Camera ความละเอียดภาพ 2.0 Mega Pixels	
2.2.1 มีค่าความละเอียดภาพไม่น้อยกว่า 2 MP (1920 (H) x 1080 (V)	
2.2.2 มีอุปกรณ์รับภาพ (Sensor) ขนาดไม่เล็กกว่า 1/2.8"แบบ Progressive Scan (CMOS) หรือดีกว่า	
2.2.3 มีอัตราการแสดงภาพ (Frame Rate) สูงสุดไม่น้อยกว่า 30 fps ที่ความละเอียดสูงสุดหรือดีกว่า	
2.2.4 มีเลนส์ชนิดปรับได้แบบVarifocal 3 – 9 mm. F1.3 ชนิด P-Iris สำหรับปรับช่อง	

รับแสงอัตโนมัติ และสามารถโฟกัสภาพและซูมเลนส์ผ่านทางซอฟต์แวร์ โดยไม่ต้องป็นขึ้นไปปรับเลนส์บนตัวกล้องวงจรปิด	
2.2.5 รองรับระบบการบีบอัดวิดีโอ (Video Compression) แบบ H.264 และ Motion JPEG หรือดีกว่า	
2.2.6 สามารถทำงานในโหมดสีที่ปริมาณแสงสว่างอย่างน้อย 0.04 Lux (F1.3)และในโหมดขาวดำที่ปริมาณแสงสว่างอย่างน้อย 0.0 Lux (F1.3) With IRหรือดีกว่า	
2.2.7 มีเทคโนโลยีอินฟราเรด (IR) ระยะสูงสุดที่ 15 เมตร	
2.2.8 มีค่าอัตราส่วนสัญญาณภาพต่อสัญญาณรบกวน (Dynamic Range) ไม่น้อยกว่า 67 dB หรือดีกว่า	
2.2.9 มีความเร็วชัตเตอร์ (Electronic Shutter Control) 1/6 – 1/8,000 หรือดีกว่า	
2.2.10 มีระบบ Motion Detection ในตัวกล้อง	
2.2.11 มีช่องเชื่อมต่อสัญญาณเครือข่าย 100 BASE–TX Ethernet ด้วยการเชื่อมต่อแบบ RJ45 จำนวน 1 ช่องเป็นอย่างน้อย	
2.2.12 มีช่องเชื่อมต่อ Alarm Input/Output บนตัวกล้อง	
2.2.13 ต้องรองรับ Onvif compliant	
2.2.14 ใช้งานได้กับแหล่งจ่ายไฟตรง 12 VDC, 24 VAC หรือPoE: IEEE802.3 af Class 3 compliant หรือดีกว่า	
2.2.15 สามารถใช้งานได้ดีช่วงอุณหภูมิใช้งานที่ –40ถึง +55 องศาเซลเซียสหรือดีกว่า	
2.2.16 ต้องได้รับมาตรฐาน CE, UL, CSAและ FCC Part 15 Subpart B Class B IEC 60529 IP66 RatingIK10 Impact Rating เป็นอย่างน้อย	
2.2.17 สามารถรองรับ Protocols ตามรายการดังนี้ IPv4, HTTP, HTTPS, SOAP, DNS, NTP, RTSP, RTCP, RTP, TCP,UDP,IGMP, ICMP, DHCP, Zeroconf, ARPเป็นอย่างน้อย	
2.2.18 สามารถรองรับมาตรฐานความปลอดภัย (Security) Password protection, HTTPS encryption, digest authentication, WS authentication, user access log เป็นอย่างน้อย	
3. เครื่องบันทึกภาพกล้องวงจรปิดระบบเครือข่ายชนิด 24ช่องสัญญาณ (Network Video Recorder 24 Channels) มีคุณสมบัติดังนี้	
3.1 เป็นอุปกรณ์เครื่องบันทึกภาพกล้องโทรทัศน์วงจรปิดระบบเครือข่าย	
3.2 มีหน่วยประมวลผลกลาง (Processor)Core i7–3770 หรือดีกว่า	
3.3 มีหน่วยความจำ Memory (RAM) ขนาด 8GBชนิด DDR3 หรือดีกว่า	
3.4 มี Hard Diskชนิด SATAสำหรับบันทึกข้อมูลขนาดรวมไม่ต่ำกว่า12TB บรรจุพร้อมใช้งานภายในตัวเครื่องและมี Hard Disk Drive Configuration รองรับการทำ RAID–5	
3.5 มีการติดตั้ง Network Switch แบบ Built in มาพร้อมกับตัวเครื่อง มีพอร์ตสำหรับรองรับจำนวนกล้องวงจรปิดได้ไม่น้อยกว่า 24ช่องสัญญาณ แบบ10/100 PoE (802.3at) ชนิดRJ–45	
3.6 สามารถบริหารจัดการ Network Switch ที่ติดตั้งมาพร้อมกับตัวเครื่องผ่านทาง Web Browser Interface	
3.7 มีพอร์ตเชื่อมต่อกับระบบเครือข่าย (Network Controller) แบบ Gigabit Ethernet (10/100/1000 Mbps) แบบ RJ–45จำนวนไม่น้อยกว่า 1 พอร์ต	
3.8 มีพอร์ต Uplink Networkแบบ 10/100/1000 Mbps แบบCombo SFP จำนวนไม่น้อยกว่า 1 พอร์ต	
3.9 มีช่องสัญญาณวิดีโอแบบ VGAจำนวน 1 ช่องสัญญาณ	
3.10 มีช่องสัญญาณวิดีโอแบบ HDMI จำนวน 1 ช่องสัญญาณที่มีความละเอียดไม่น้อยกว่า 1920 x 1080	
3.11 สามารถปรับบันทึกค่าความเร็วในการบันทึกภาพได้ไม่น้อยกว่า 25 ภาพต่อวินาทีของแต่ละช่องสัญญาณ	
3.12 มีซอฟต์แวร์บริหารจัดการกล้องวงจรปิดติดตั้งมาพร้อมกับตัวเครื่องและสามารถรับจำนวนกล้องชนิด IP Network ได้ไม่น้อยกว่า 24กล้องต่อเครื่อง	
3.13 มีระบบปฏิบัติการ Microsoft Windows Embedded 7 (64 bit) ติดตั้งมาพร้อมกับตัวเครื่อง	
3.14 ภาคจ่ายไฟ Power Supply แบบ 100 ถึง 240 VAC, 50/60 Hz สามารถรองรับการใช้งานกับอุปกรณ์(Power Consumption)ได้สูงสุดที่ 420 วัตต์หรือดีกว่า	
3.15 ด้านหน้าเครื่องต้องมีไฟแสดงสถานะการทำงานของกล้องแต่ละตัวตามจำนวนกล้องทั้งหมดที่เครื่องสามารถรองรับได้	
3.16 อุปกรณ์มีขนาด 1U สามารถติดตั้งบนตู้แร็กตามขนาดมาตรฐานได้	

3.17 มีช่องสัญญาณชนิด4 x USB2.0 และ 2 x USB 3.0หรือดีกว่า
3.18 อุณหภูมิการทำงาน 0°C ถึง 40°C หรือดีกว่า
3.19 ได้รับมาตรฐาน UL, FCC, EN,CSA, IEC เป็นอย่างน้อย
4. เครื่อง COMPUTER สำหรับ แสดงผลจอภาพ
4.1 มี CPU ชนิด Core i5 เป็นอย่างน้อย
4.2 RAM หรือหน่วยความจำขนาดไม่น้อยกว่า 4 GB
4.3 สามารถแสดงผลจอภาพได้ไม่น้อยกว่า 2 จอ
4.4 มีเครื่องเล่นและบันทึกแผ่น DVD
4.5 มี อุปกรณ์เก็บข้อมูล HDD ขนาดไม่น้อยกว่า 500G Byte
4.6 มี USB Port จำนวน ไม่น้อยกว่า 4 Port
4.7 มีระบบปฏิบัติการ Windows7 ที่ถูกต้องตามกฎหมาย หรือดีกว่า
5. ชุดอุปกรณ์ Edge Switch 24 port 10/100/1000
5.1 มีช่องต่อสัญญาณ(พอร์ต)แบบ 10/100/1000 จำนวนไม่น้อยกว่า 24 พอร์ต
5.2 มีช่องต่อสัญญาณ(พอร์ต) Gigabit Ethernet combo จำนวนไม่น้อยกว่า 2 พอร์ต
5.3 รองรับ Power Over Ethernet POE ไม่น้อยกว่า 375 W ที่ 24 พอร์ต
5.4 อุปกรณ์ต้องมีขนาดของ Forwarding Rate ไม่น้อยกว่า 41.67 Mpps
5.5 อุปกรณ์ต้องมีขนาดของ Switching Capacity ไม่น้อยกว่า 56 Gbps
5.6 อุปกรณ์ต้องมีขนาดของ Flash memory ไม่น้อยกว่า 16 MB
5.7 อุปกรณ์ต้องมีขนาดของ CPU memory ไม่น้อยกว่า 128 MB
5.8 สนับสนุนการทำงาน Virtual LAN (VLANs) ตามมาตรฐาน IEEE 802.1Q ได้ ไม่น้อยกว่า 4096 VLANs
5.9 อุปกรณ์ต้องมีขนาดของ MAC Table ไม่น้อยกว่า 16K
5.10 รองรับ Spanning Tree Protocol มาตรฐาน 802.1d
5.11 รองรับ IEEE802.3ad Link Aggregation Control Protocol (LACP)
5.12 สามารถทำ Port aggregation groups ได้ไม่น้อยกว่า 8 groups
5.13 อุปกรณ์ต้องมี Priority Levels อย่างน้อย 4 queues
5.14 สนับสนุนการใช้งาน IPv4 และ IPv6 แบบ DHCP
5.15 รองรับการจัดการการป้องกันแบบ Radius และ TACACS authentication
5.16 รองรับ Storm Control แบบ Broadcasts, Multicast และ Unknown Unicast
5.17 สนับสนุนการจัดการอุปกรณ์ผ่าน SNMP version 1, 2 และ 3 ได้
5.18 รองรับมาตรฐาน IEEE802.3, IEEE802.3u, IEEE802.3ab, IEEE802.3ad และ IEEE802.3x Flow Control
5.19 อุปกรณ์ต้องผ่านการรับรองมาตรฐาน FCC และ UL เป็นอย่างน้อย
5.20 อุปกรณ์ที่เสนอจะต้องมีการรับประกันไม่น้อยกว่า 2 ปี
6. Vender
6.1 AVigilon
6.2 Axis
6.3 Pelco
6.4 Bosch

 RAJAMANGALA UNIVERSITY OF TECHNOLOGY RATTANAKOSIN ARCHITECTURE AND ENGINEERING DESIGN BUREAU 96 MOO 3, T.SALAYA PHUTTHAMONTHON NAKHONPATHOM 73170 Tel. : 02441 6000 E-Mail : www.rmutr.ac.th	
PROJECT	อาคารเฉลิมพระเกียรติฯทางภาคเหนือ ตำบลหนองมะ อำเภอวังหิน จังหวัดพะเยาพิธีขึ้น จำนวน 1 รายการ
OWNER	มหาวิทยาลัยเทคโนโลยีราชมงคลรัตนโกสินทร์
SITE LOCATION	มหาวิทยาลัยเทคโนโลยีราชมงคลรัตนโกสินทร์ วิทยาเขตวังไกลกังวล
CHANCELLOR	อธิการบดี ผศ.ศิระ วสุนธราภิวัฒก์
PROJECT ADVISER	
รองอธิการบดี อาจารย์สิริประ ค่วงมั่ง	
DIRECTOR OF ARCHITECTURE AND ENGINEERING	ผู้อำนวยการ สำนักงานออกแบบสถาปัตยกรรมและวิศวกรรม ผศ.ขวัญชัย จันทนา
ARCHITECT	นายสิริประ ค่วงมั่ง สสท2044
STRUCTURE ENGINEER	
นายสายัณห์ ค่วงมั่ง สย6489	
นายสมดุลย์ ค่วงมั่ง สย7445	
SANITARY ENGINEER	
นายประสาร บุญเจริญ ภส.1865	
ELECTRICAL ENGINEER	
นายเกรียงไกร ภมรพล	
สพท. 1682	
REVISION	
DATE	29.07.2563
DRAWING	
ระบบโทรทัศน์วงจรปิด (CCTV System)	
DWG.NO.	TOTAL
EE–C–32	210
REMARK 1. วัสดุและค่าประมาณราคาเป็น ราคาประมาณ 2. รายละเอียดแบบรายการอื่นที่นอกเหนือจากนี้ ให้ปรับให้เข้ากัน ตามคำสั่ง ในคู่มือคำอธิบายการปฏิบัติงานและรายการราคาจ้าง และตามกำหนดในการ	

เรื่องระบบ DATA IT NETWORK

รายละเอียดทั่วไป

ระบบเครือข่ายที่ผู้เสนอราคาเสนอให้กับผู้ว่าจ้าง ต้องเป็นระบบที่มีอุปกรณ์ที่ได้ออกแบบให้ทำงานได้อย่างมีประสิทธิภาพตลอด 24 ชั่วโมง 365 วันตอบโต้โดยไม่หยุดชะงักแม้ว่าอุปกรณ์จะติดตั้งอยู่ในห้องที่ควบคุมสภาพแวดล้อมอย่างดีแต่ต้องสามารถทำได้ได้ตามปกติในกรณีที่ระบบควบคุมสภาพแวดล้อม เช่น เครื่องปรับอากาศชำรุดซึ่งเป็นระยะเวลาพอสมควร

มาตรฐานการติดตั้ง

ผู้รับจ้างต้องติดตั้งอุปกรณ์ระบบเครือข่ายและเชื่อมโยงให้สามารถทำงานได้ตามข้อกำหนดของโครงการ และอุปกรณ์ฮาร์ดแวร์หรือซอฟต์แวร์อื่นใดนอกเหนือจากระบบไว้ในข้อกำหนดนี้เพื่อให้ระบบเครือข่ายสามารถทำงานได้ตามที่ระบุในเอกสารนี้ ผู้รับจ้างการประกวดราคาต้องจัดหาและติดตั้งเพื่อให้อุปกรณ์เครือข่ายทำงานได้อย่างมีประสิทธิภาพ ผู้รับจ้างจะต้องเขียนแบบแปลนแสดงตำแหน่งที่จะติดตั้งอุปกรณ์ การวางท่อร้อยสาย แนวท่อและแนวสายต่างๆอย่างละเอียด โดยมีอัตราส่วนที่เหมาะสม และเสนอให้คณะกรรมการตรวจรับพัสดุของทางผู้ว่าจ้างพิจารณาเห็นชอบก่อนจึงจะดำเนินการได้ การเปลี่ยนแปลงใดๆต้องได้รับความเห็นชอบคณะกรรมการตรวจรับพัสดุก่อนเสมอ

สาย UTP, เต้ารับ (outlet), แผงพักสาย (patch panel) และสายเชื่อมต่อสัญญาณ (patch cable) ที่ใช้จะต้องมีคุณสมบัติขึ้นต่ำตามข้อกำหนด CAT6 และมีคุณภาพไม่ต่ำกว่ายี่ห้อ Link, AMP, LCS หรือ Belden

การเดินสาย UTP สำหรับอุปกรณ์เครือข่ายไร้สายนั้นให้เดินสายแบบ full patch คือปลายสายด้านหนึ่งให้เป็นเต้ารับ ส่วนปลายสายด้านหนึ่งให้ติดตั้งเข้ากับ patch panel ที่อยู่ในตู้อุปกรณ์มาตรฐาน 19 นิ้วโดยการเดินสาย UTP นั้นต้องเดินอยู่ในท่อโลหะหรือรางโลหะหรือรางพลาสติกตลอดความยาวสายเพื่อป้องกันความเสียหาย

ผู้รับจ้างต้องจัดการเตรียมท่อร้อยสายและเดินสายตามแบบที่ได้รับความเห็นชอบจากคณะกรรมการตรวจรับพัสดุ โดยสายทุกเส้น (สาย UTP, หรือสายอื่นๆ (ถ้ามี)) ต้องมีป้าย (label) ที่ปลายทั้งสองและระบุจุดเชื่อมโยงอย่างชัดเจน ผู้รับจ้างต้องรับผิดชอบความเสียหายที่อาจจะเกิดขึ้นจากการติดตั้งวางร้อยสาย การวางสายและการติดตั้งอุปกรณ์ต่างๆ หรือความเสียหายใดๆที่เกิดขึ้นเนื่องจากการปฏิบัติงานของผู้รับจ้างและต้องดำเนินการซ่อมแซมให้อยู่ในสภาพเดิมโดยเร็ว

ขอบเขตการดำเนินงาน

ผู้รับจ้างต้องจัดหา ติดตั้งอุปกรณ์ต่างๆและทำให้อุปกรณ์ตัวนั้นใช้งานได้และทำงานร่วมกับเครือข่ายคอมพิวเตอร์เดิมได้อย่างมีประสิทธิภาพ ดังรายละเอียดดังนี้

- ติดตั้งอุปกรณ์และเดินสาย Cable ชนิดต่างๆ ตามแบบระบบเครือข่ายและกำหนดจุดติดตั้งอุปกรณ์รับส่งสัญญาณ Outlet LAN และ อุปกรณ์เครือข่ายไร้สาย (access point)
- เดินสายสัญญาณคอมพิวเตอร์แบบ UTP CAT6 ไปยังจุดต่อ Outlet ทั้งโทรศัพท์ คอมพิวเตอร์และ Access Point (WiFi) ตามแบบแนบ
- จัดหาอุปกรณ์ประกอบ Rack, Switch HUB และอื่นๆ ตามที่ระบุไว้ในแบบและมีคุณสมบัติเฉพาะขึ้นต่ำของอุปกรณ์ รวมทั้งอุปกรณ์อื่นที่จำเป็น ตามข้อกำหนด
- ทดสอบการทำงานของระบบเครือข่ายฯ ต้องทำการทดสอบทั้งตัวอุปกรณ์ที่ติดตั้งและสาย Cable ที่ติดตั้ง โดยใช้เครื่องมือเฉพาะด้านสำหรับงานทดสอบโดยเฉพาะ การทดสอบสายสามารถตรวจสอบการเข้าสายได้ถูกต้อง และต้องสามารถวัดความยาวของสายแต่ละเส้น จดบันทึกเป็นรายงานในเอกสารส่งงาน การติดตั้งและ Configuration ค่าในตัวอุปกรณ์ Switch ให้เป็นไปตามที่เจ้าหน้าที่ฝ่ายสารสนเทศของทางผู้ว่าจ้างเป็นผู้กำหนด

การตรวจรับ

ผู้รับจ้างต้องทำหนังสือแจ้งส่งมอบ เพื่อตรวจรับให้ผู้ว่าจ้างทราบอย่างน้อย 7 วันก่อนการตรวจรับ ผู้รับจ้างต้องจัดทำเอกสารระบุอุปกรณ์ ซอฟต์แวร์ คู่มือ หรือสิ่งอื่นใดที่จะตรวจรับ โดยระบุ ชนิด ยี่ห้อ จำนวน หมายเลขประจำอุปกรณ์ (serial number) สถานที่ติดตั้งหรือรายละเอียดอื่นใดที่จำเป็นในการตรวจรับให้กับผู้ว่าจ้าง

ผู้รับจ้างต้องส่งมอบแผนผังการติดตั้งจริง (As-built) ในรูปแบบไฟล์ AutoCAD และกระดาษ ขนาดไม่เล็กกว่า A3 อย่างน้อย 3 ชุด โดยแผนผังการติดตั้งจริงจะต้องแสดงจุดติดตั้งหมายเลขจุดติดตั้ง พร้อมแนวการเดินสาย ตลอดจนรายละเอียดอื่นใดที่จำเป็น

ผู้รับจ้างต้องส่งมอบคู่มือการใช้งาน โปรแกรมประกอบการใช้งาน (ถ้ามี) ของอุปกรณ์ทุกชิ้น

คุณสมบัติทางเทคนิคของอุปกรณ์

1.ชุดอุปกรณ์ Edge Switch 24 port 10/100/1000 และ 4 port GE Uplink

1.1 มีช่องต่อสัญญาณ(พอร์ต)แบบ 10/100/1000 BASE-T จำนวนไม่น้อยกว่า 24 พอร์ต

1.2 มีช่องต่อสัญญาณ(พอร์ต)แบบ SFP Gigabit ports จำนวนไม่น้อยกว่า 4 พอร์ต รองรับการใช้งานร่วมกับโมดูลแบบ1000Base-T หรือ 1000Base-ZX หรือ 1000Base-LX/LH ได้เป็นอย่างดี

1.3 อุปกรณ์ต้องมีขนาดของ Switching bandwidth ไม่น้อยกว่า 100 Gbps และ Forwarding bandwidth ไม่น้อยกว่า 50 Gbps

1.4 อุปกรณ์ต้องมีขนาดของ Flash memory ไม่น้อยกว่า 128 MB และ DRAM ไม่น้อยกว่า 512 MB

1.5 อุปกรณ์ต้องมีขนาดของ MAC Address ไม่น้อยกว่า 16K

1.6 อุปกรณ์ต้องมีขนาดของ VLAN IDs ไม่น้อยกว่า 4096

1.7 สนับสนุนการทำงาน Virtual LAN (VLANs) ได้ ไม่น้อยกว่า 1023 VLANs

1.8 สนับสนุนการใช้งาน Internet Group Management Protocol (IGMP)

1.9 สนับสนุนการใช้ IP Multicast ดังต่อไปนี้ IPv4 IGMP snooping, IPv6 MLD v1 and v2 snooping และ Multicast VLAN ได้

1.10 อุปกรณ์สามารถทำ Access Control Lists (ACLs) IPv4 and IPv6 ได้

1.11 รองรับ Dynamic VLAN Assignment

1.12 สนับสนุนการทำ Private VLAN และ Private VLAN Edge ได้

1.13 มีพอร์ต console แบบ USB และ RJ-45

1.14 สามารถทำ Layer2 Trace route ได้

1.15 สนับสนุนการจัดการอุปกรณ์ผ่าน SNMP version 1, 2 และ 3 ได้

1.16 รองรับ Spanning Tree Root Guard (STRG)

1.17 มีระบบค้สั่งอัตโนมัติ Auto QoS

1.18 รองรับการจ่ายไฟสำรองผ่าน Redundant Power Supply

1.19 อุปกรณ์ต้องผ่านการรับรองมาตรฐาน FCC และ UL เป็นอย่างน้อย

2.ชุดอุปกรณ์ Access Switch 48 port 10/100/1000 และ 4 port GE Uplink

2.1 มีช่องต่อสัญญาณ(พอร์ต)แบบ 10/100/1000 BASE-T จำนวนไม่น้อยกว่า 48 พอร์ต

2.2 มีช่องต่อสัญญาณ(พอร์ต)แบบ SFP Gigabit ports จำนวนไม่น้อยกว่า 4 พอร์ต

2.3 อุปกรณ์ต้องมีขนาดของ Switching bandwidth ไม่น้อยกว่า 216 Gbps และ Forwarding bandwidth ไม่น้อยกว่า 108 Gbps

2.4 อุปกรณ์ต้องมีขนาดของ Flash memory ไม่น้อยกว่า 128 MB และ DRAM ไม่น้อยกว่า 512 MB

2.5 อุปกรณ์ต้องมีขนาดของ MAC Address ไม่น้อยกว่า 16K

2.6 อุปกรณ์ต้องมีขนาดของ VLAN IDs ไม่น้อยกว่า 4096

2.7 อุปกรณ์ต้องมีขนาดของ Forwarding rate ไม่น้อยกว่า 107.1 Mpps

2.8 สนับสนุนการทำงาน Virtual LAN (VLANs) ได้ ไม่น้อยกว่า 1023 VLANs

2.9 สนับสนุนการใช้งาน Internet Group Management Protocol (IGMP)

2.10 สนับสนุนการใช้ IP Multicast ดังต่อไปนี้ IPv4 IGMP snooping, IPv6 MLD v1 and v2 snooping และ Multicast VLAN ได้

2.11 อุปกรณ์สามารถทำ Access Control Lists (ACLs) IPv4

and IPv6 ได้

2.12 รองรับ TACACS+RADIUS authentication

2.13 รองรับ Dynamic VLAN Assignment

2.14 สนับสนุนการทำ Private VLAN และ Private VLAN Edge ได้

2.15 มีพอร์ต console แบบ USB และ RJ-45

2.16 สนับสนุนการจัดการอุปกรณ์ผ่าน SNMP version 1, 2 และ 3 ได้

2.17 รองรับ Spanning Tree Root Guard (STRG)

2.18 มีระบบคำสั่งอัตโนมัติ Auto QoS

2.19 รองรับการจ่ายไฟสำรองผ่าน Redundant Power Supply

2.20 อุปกรณ์ต้องผ่านการรับรองมาตรฐาน FCC และ UL เป็นอย่างน้อย

3.ชุดอุปกรณ์ Access Switch 24 port 10/100/1000 และ 4 port GE Uplink ชนิด POE

3.1 มีช่องต่อสัญญาณ(พอร์ต)แบบ 10/100/1000 BASE-T จำนวนไม่น้อยกว่า 24 พอร์ต

3.2 มีช่องต่อสัญญาณ(พอร์ต)แบบ Uplink Interfaces จำนวนไม่น้อยกว่า 4 พอร์ต

3.3 รองรับ Power Over Ethernet POE ไม่น้อยกว่า 370 W

3.4 อุปกรณ์ต้องมีขนาดของ Switching bandwidth ไม่น้อยกว่า 216 Gbps และ Forwarding bandwidth ไม่น้อยกว่า 108 Mpps

3.5 อุปกรณ์ต้องมีขนาดของ Flash memory ไม่น้อยกว่า 128 MB และ DRAM ไม่น้อยกว่า 512 MB

3.6 อุปกรณ์ต้องมีขนาดของ MAC Address ไม่น้อยกว่า 16K

3.7 อุปกรณ์ต้องมีขนาดของ VLAN IDs ไม่น้อยกว่า 4096

3.8 อุปกรณ์ต้องมีขนาดของ Forwarding rate ไม่น้อยกว่า 71.4 Mpps

3.9 สนับสนุนการทำงาน Virtual LAN (VLANs) ไม่น้อยกว่า 1023 VLANs

3.10 สนับสนุนการใช้งาน Internet Group Management Protocol (IGMP)

3.11 อุปกรณ์สามารถทำ Access Control Lists (ACLs) IPv4 and IPv6 ได้

3.12 รองรับ Dynamic VLAN Assignment

3.13 มีพอร์ต console แบบ USB และ RJ-45

3.14 สนับสนุนการจัดการอุปกรณ์ผ่าน SNMP version 1, 2 และ 3 ได้

3.15 มีระบบคำสั่งอัตโนมัติ Auto QoS

3.16 อุปกรณ์ต้องผ่านการรับรองมาตรฐาน FCC และ UL เป็นอย่างน้อย

3.17 อุปกรณ์ที่เสนอจะต้องมีการรับประกันอุปกรณ์ไม่น้อยกว่า 1 ปี

4. อุปกรณ์รับส่งสัญญาณเครือข่ายไร้สาย (access point) มีคุณสมบัติขั้นต่ำดังนี้

4.1 เป็นอุปกรณ์ที่ใช้คลื่นความถี่วิทยุในการรับส่งข้อมูลโดยใช้งานย่านความถี่ 2.4 GHz และ 5GHz

4.2 สนับสนุนการทำงานร่วมกับ Wireless Lan Controller

4.3 ความสามารถของ 802.11n version 2.0

4.3.1 รองรับการเชื่อมต่อแบบ 3x3 MIMO with two spatial streams

4.3.2 มีอัตราส่วนแบบ MRC

4.3.3 รองรับ 802.11n และ 802.11a/g beamforming

4.3.4 มีช่องรับส่งสัญญาณที่ 20MHz และ 40 MHz

4.3.5 มีอัตราการส่งข้อมูล PHY ถึง 300 Mbps (40 MHz,5GHz)

4.3.6 มี Pocket aggregation แบบ A-MPDU (Tx/Rx), A-MSDU (Tx/Rx)

4.3.7 สามารถเลือกความถี่แบบ Dynamic Frequency Selection (DFS) ได้

4.3.8 รองรับ Cyclic shift diversity (CSD)

4.4 ความสามารถของ 802.11ac Wave 1

4.4.1 รองรับการเชื่อมต่อแบบ 3x3 MIMO with two spatial streams

4.4.2 มีอัตราส่วนแบบ MRC

4.4.3 รองรับ 802.11ac beamforming

4.4.4 มีช่องรับส่งสัญญาณที่ 20 MHz, 40 MHz และ 80 MHz

4.4.5 มีอัตราการส่งข้อมูล PHY ถึง 867 Mbps (80 MHz,5GHz)

4.4.6 มี Pocket aggregation แบบ A-MPDU (Tx/Rx), A-MSDU (Tx/Rx)

4.4.7 สามารถเลือกความถี่แบบ Dynamic Frequency Selection (DFS) ได้

4.4.8 รองรับ Cyclic shift diversity (CSD)

4.5 เข้ารหัสข้อมูลมาตรฐาน WPA และ WAP2 ได้

4.6 มีเสาอากาศ Integrated Antenna แบบรอบทิศทาง กำลังขยายไม่น้อยกว่า 3 dBi ที่ความถี่ 2.4GHz และ 5 dBi ที่ความถี่ 5GHz

4.7 เชื่อมต่อด้วยความเร็ว 10/100/1000base-T autosensing แบบ RJ45

4.8 มี LED แสดงสถานะการทำงาน

4.9 รองรับมาตรฐาน UL 60950-1, CAN/CSA-C22.2 No. 60950-1, UL 2043, IEC 60950-1, EN 60950-1

4.10 รองรับการจ่ายไฟแบบ Power inline ตามมาตรฐาน 802.3at

4.11 อุปกรณ์ที่เสนอจะต้องมีการรับประกันอุปกรณ์ไม่น้อยกว่า 1 ปี

5. อุปกรณ์ควบคุมตัวรับส่งสัญญาณเครือข่ายไร้สาย (access point controller) มีคุณสมบัติขั้นต่ำดังนี้

5.1 สามารถเพิ่ม License Access Point ได้ รองรับได้สูงสุด 150 Access Point

5.2 สามารถใช้งานร่วมกับอุปกรณ์ Wireless-B/G/N (802.11b/g/n)

5.3 รองรับพอร์ตเชื่อมต่อ LAN 10/100 แบบ RJ-45 จำนวนไม่น้อยกว่า 4 พอร์ต

5.4 รองรับพอร์ต Console 10/100 แบบ RJ-45 จำนวนไม่น้อยกว่า 1 พอร์ต

5.5 รองรับพอร์ต Console แบบ mini-USB จำนวนไม่น้อยกว่า 1 พอร์ต

5.6 รองรับระบบความปลอดภัยแบบ WEP

5.7 รองรับ DHCP, TCP/IP

5.8 รองรับการจัดการแบบ SNMP v1, v2c, v3

5.9 รองรับ Web Based Management

5.10 รองรับมาตรฐาน IEEE 802.11a, 802.11b, 802.11g, 802.11d, WMM/802.11e, 802.11h, 802.11k, 802.11n, 802.11r, 802.11u,802.11w, 802.11ac

6. ตู้แร็คขนาด 42U มีข้อกำหนดคุณลักษณะดังนี้

6.1 เป็นตู้แร็คขนาด 42u โดยมีความกว้างไม่น้อยกว่า 60 เซนติเมตร และความลึกไม่น้อยกว่า 80 เซนติเมตร

6.2 มีรางไฟฟ้าที่มีด้ารับไฟฟ้า 220v ไม่น้อยกว่า 12 Outlet

6.3 มีพัดลมระบายอากาศไม่น้อยกว่า 2 ตัว

6.4 เป็นตู้แร็คที่ผลิตตามมาตรฐาน ISO 9001: 2000


6.5 อุปกรณ์ที่เสนอจะต้องมีการรับประกันไม่น้อยกว่า 1 ปี

7.Vender List

7.1 Cisco

7.2 3COM

7.3 ALLIED TELESIS

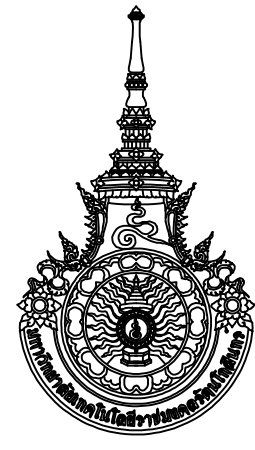 RAJAMANGALA UNIVERSITY OF TECHNOLOGY RATTANAKOSIN ARCHITECTURE AND ENGINEERING DESIGN BUREAU 96 MOO 3, T.SALAYA PHUTTHAMONTHON NAKHONPATHOM 73170 Tel. : 02441 6000 E-Mail : www.rmutr.ac.th	
PROJECT อาคารเรียนระบบการศึกษาทางโบราณคดีวัฒนธรรม ตำบลหนองมะ อำเภอนครชัยศรี จังหวัดพระนครศรีอยุธยา จำนวน 1 รายการ	
OWNER มหาวิทยาลัยเทคโนโลยีราชมงคลรัตนโกสินทร์	
SITE LOCATION มหาวิทยาลัยเทคโนโลยีราชมงคลรัตนโกสินทร์ วิทยาเขตวังไกลกังวล	
CHANCELLOR อธิการบดี ผศ. ศิวะ วสุนธราภิวัฒก์	
PROJECT ADVISER รองอธิการบดี อาจารย์ลิปะ ค่วงมั่ง	
DIRECTOR OF ARCHITECTURE AND ENGINEERING ผู้อำนวยการสำนักงานสถาปัตย์กรรมและวิศวกรรม ผศ.ชวัญชัย จันทนา	
ARCHITECT นายลิปะ ค่วงมั่ง สสค.2044	
STRUCTURE ENGINEER นายสัชยัณห์ ค่วงมั่ง สย.6489 นายสมตุลย์ ค่วงมั่ง สย.7445	
SANITARY ENGINEER นายประสาร บุญเจริญ ภส.1865	
ELECTRICAL ENGINEER นายเกรียงไกร ภมรพล สพท. 1682	
REVISION	
DATE 29.07.2563	
DRAWING ระบบ DATA IT NETWORK	
DWG.NO. EE-C-33	TOTAL 210
REMARK 1.ไว้จัดทำแบบสำหรับงานก่อสร้าง รับใช้จากมอบ 2.ระบบต่างๆในแบบอาจมีข้อบกพร่องบ้าง ให้อัปกับให้ท่าน สถานที่จริง ในกรณีที่ข้อบกพร่องมีลักษณะหรือรายการต่างๆ และขอปรับแก้เป็นการ	